

COMANDO PROVINCIALE VIGILI DEL FUOCO
MASSA - CARRARA


Al sensi dell'art. 2 della legge n. 966 del 26/7/1965
LUL AOSTA per quanto riguarda la prevenzione incendi,
l'approvazione del presente progetto a condizione che
sino osservate le prescrizioni già comunicate con nota
n° 508 del 22 FEB. 1977

Il Comandante



DOTT. ARCH. GIANNI GILETTO
20124 ALESSANDRIA
VIA PRILLI 26 - TEL. 630.422

Gianni Giletto

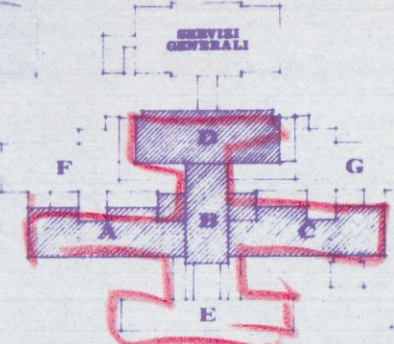

APPROVATO

29 MAR. 1977



CONTROLLATO

UNICO

VARIANTE

STUDIO "A. BORDONI"
EDILIZIA OSPEDALIERA
CIVICO OSPEDALE DI CARRARA
progetto generale
PIANTA PIANO TERZO
corpi A - B - C - D

22 FEB. 1977

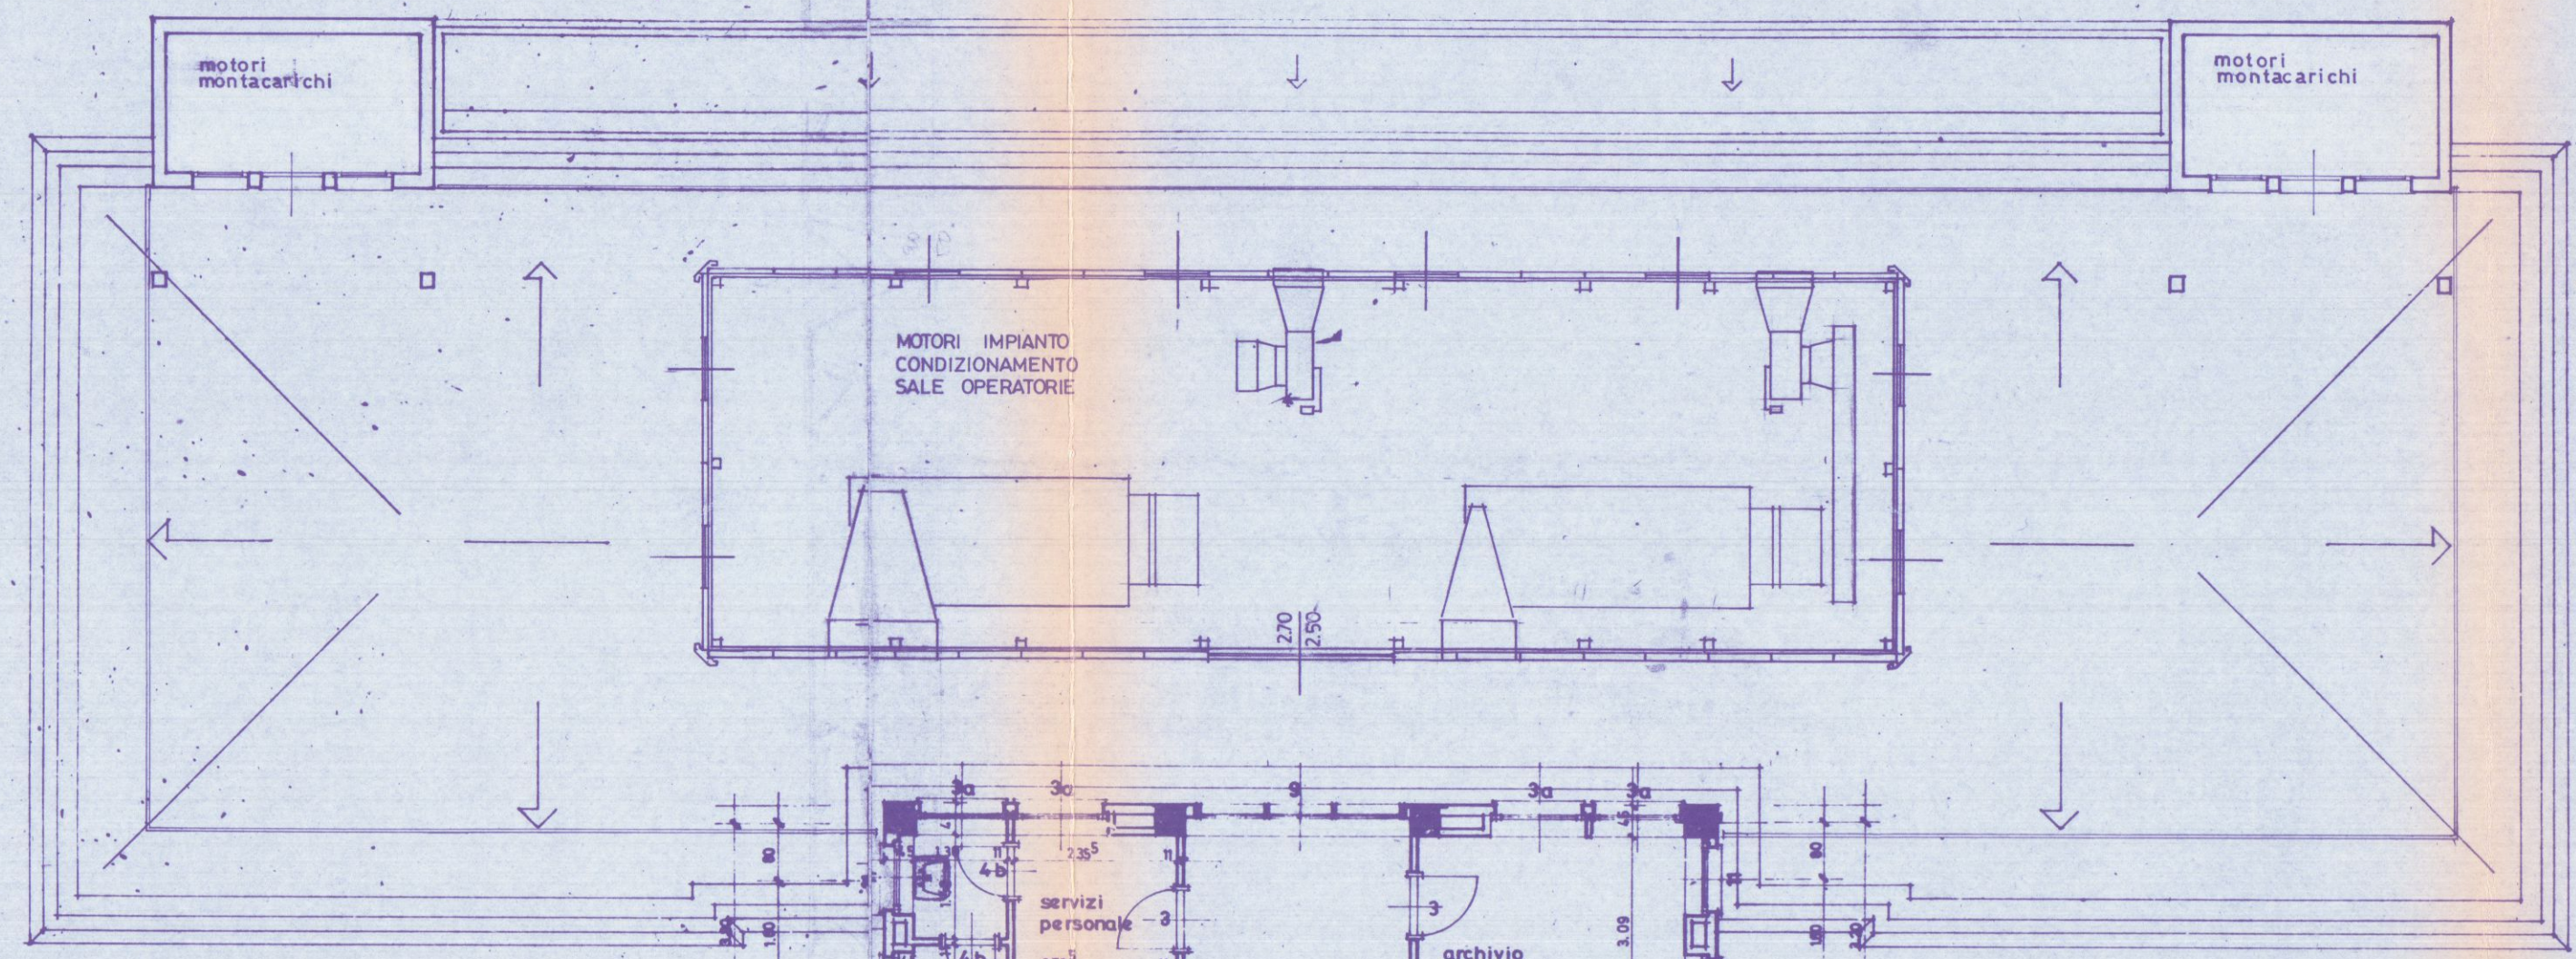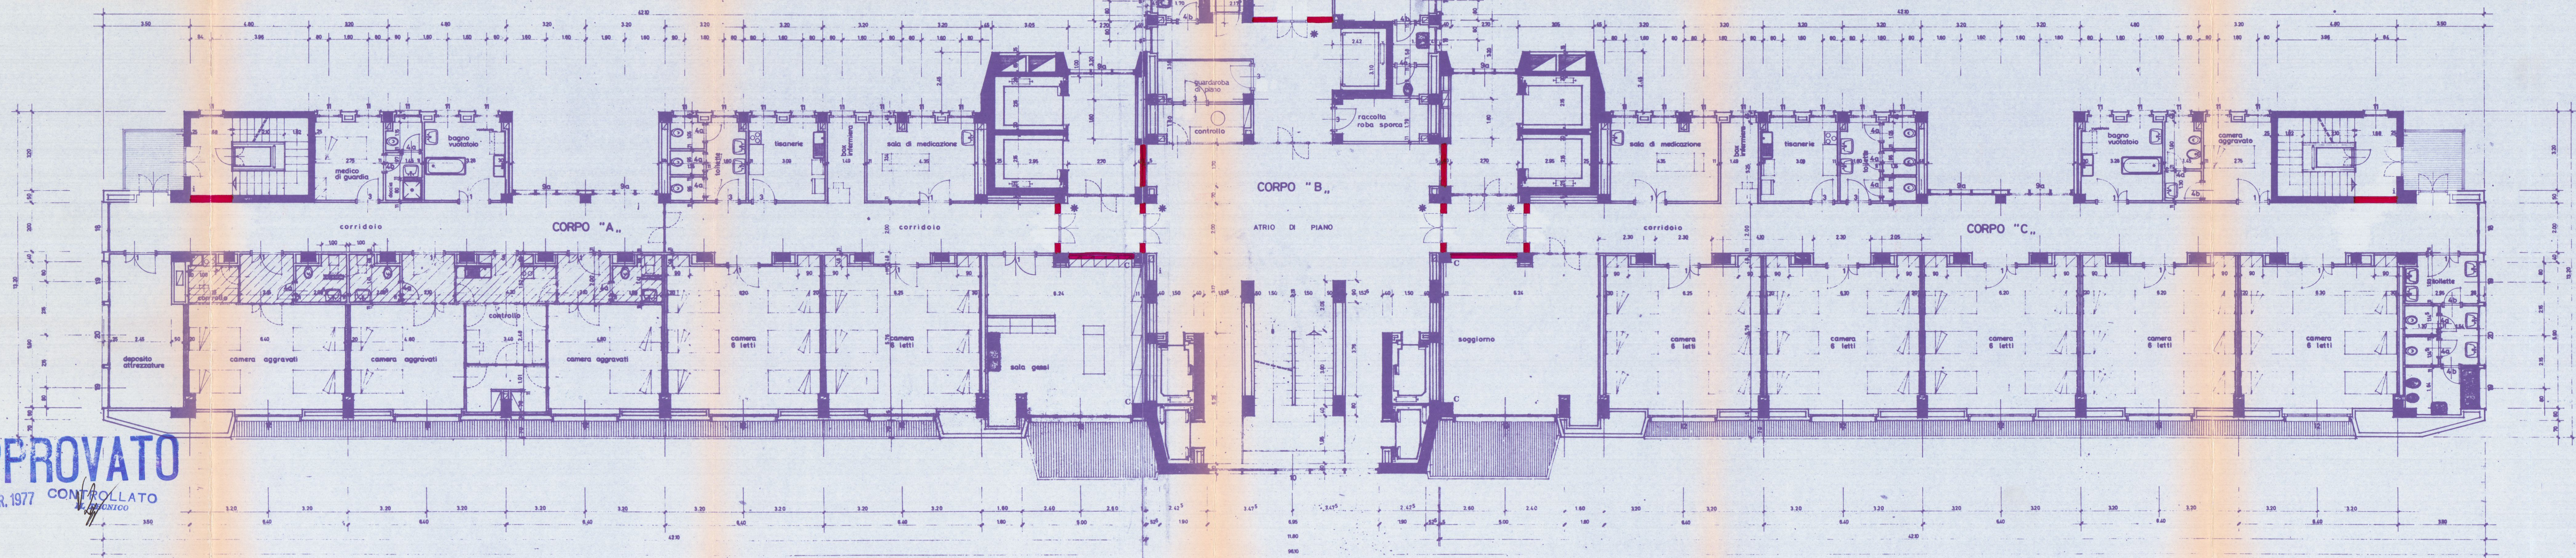

PIANO QUARTO


PIANO TERZO

SEZIONE A-A
SCALA 1:50

COMANDO PROVINCIALE VIGILANZA DEL FUOCO
MASSA - CARRARA
Al sensi dell'art. 2 della Legge n. 935 del 26/7/1965
N. 10578 per quanto riguarda la prevenzione incendi,
l'approvazione del presente progetto e condizione che
sia approvata la prescrizione di comunicare con nota
n. 508 del 22-2-77
Il Comandante



DOCT. ARCH. GIANNI GRIETTO
20124 MILANO
VIA PIRELLI 26 - TEL. 450.422

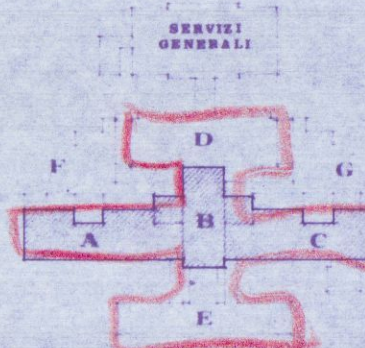


VARIANTE AL PROGETTO
Approvato dal Sindaco alle condizioni
indicate nel permesso di costruzione
n. 10578 del 24-3-77
licenza edilizia del 24-3-77
Il Sindaco

APPROVATO
CONTROLLATO
29 MAR 1977
IL TECNICO

MURATURA resistente al fuoco 120 minuti primi
C C
Idem c.s. esistenti da controllare da Comando V.F.F.
* PORTA DI SICUREZZA resistente al fuoco 60 minuti primi
con autochiusura (misura: 130x220 circa)
1 IDRANTI antincendio esistenti
mod. nov. 1975 - MAGGIO 1976 (V.F.F.)

STUDIO "A. BORDONI"
EDILIZIA OSPEDALIERA
20124 MILANO - VIA PIRELLI 26 - TEL. 450.422
DOCT. ARCH. VITTORIO CARRA - DOCT. ARCH. GIANNI GRIETTO - GRON GIUSEPPE ANTONI
CIVICO OSPEDALE DI CARRARA
progetto generale
PIANTA PIANO SETTIMO
corpi A - B - C


VARIANTE
22 FEB. 1977

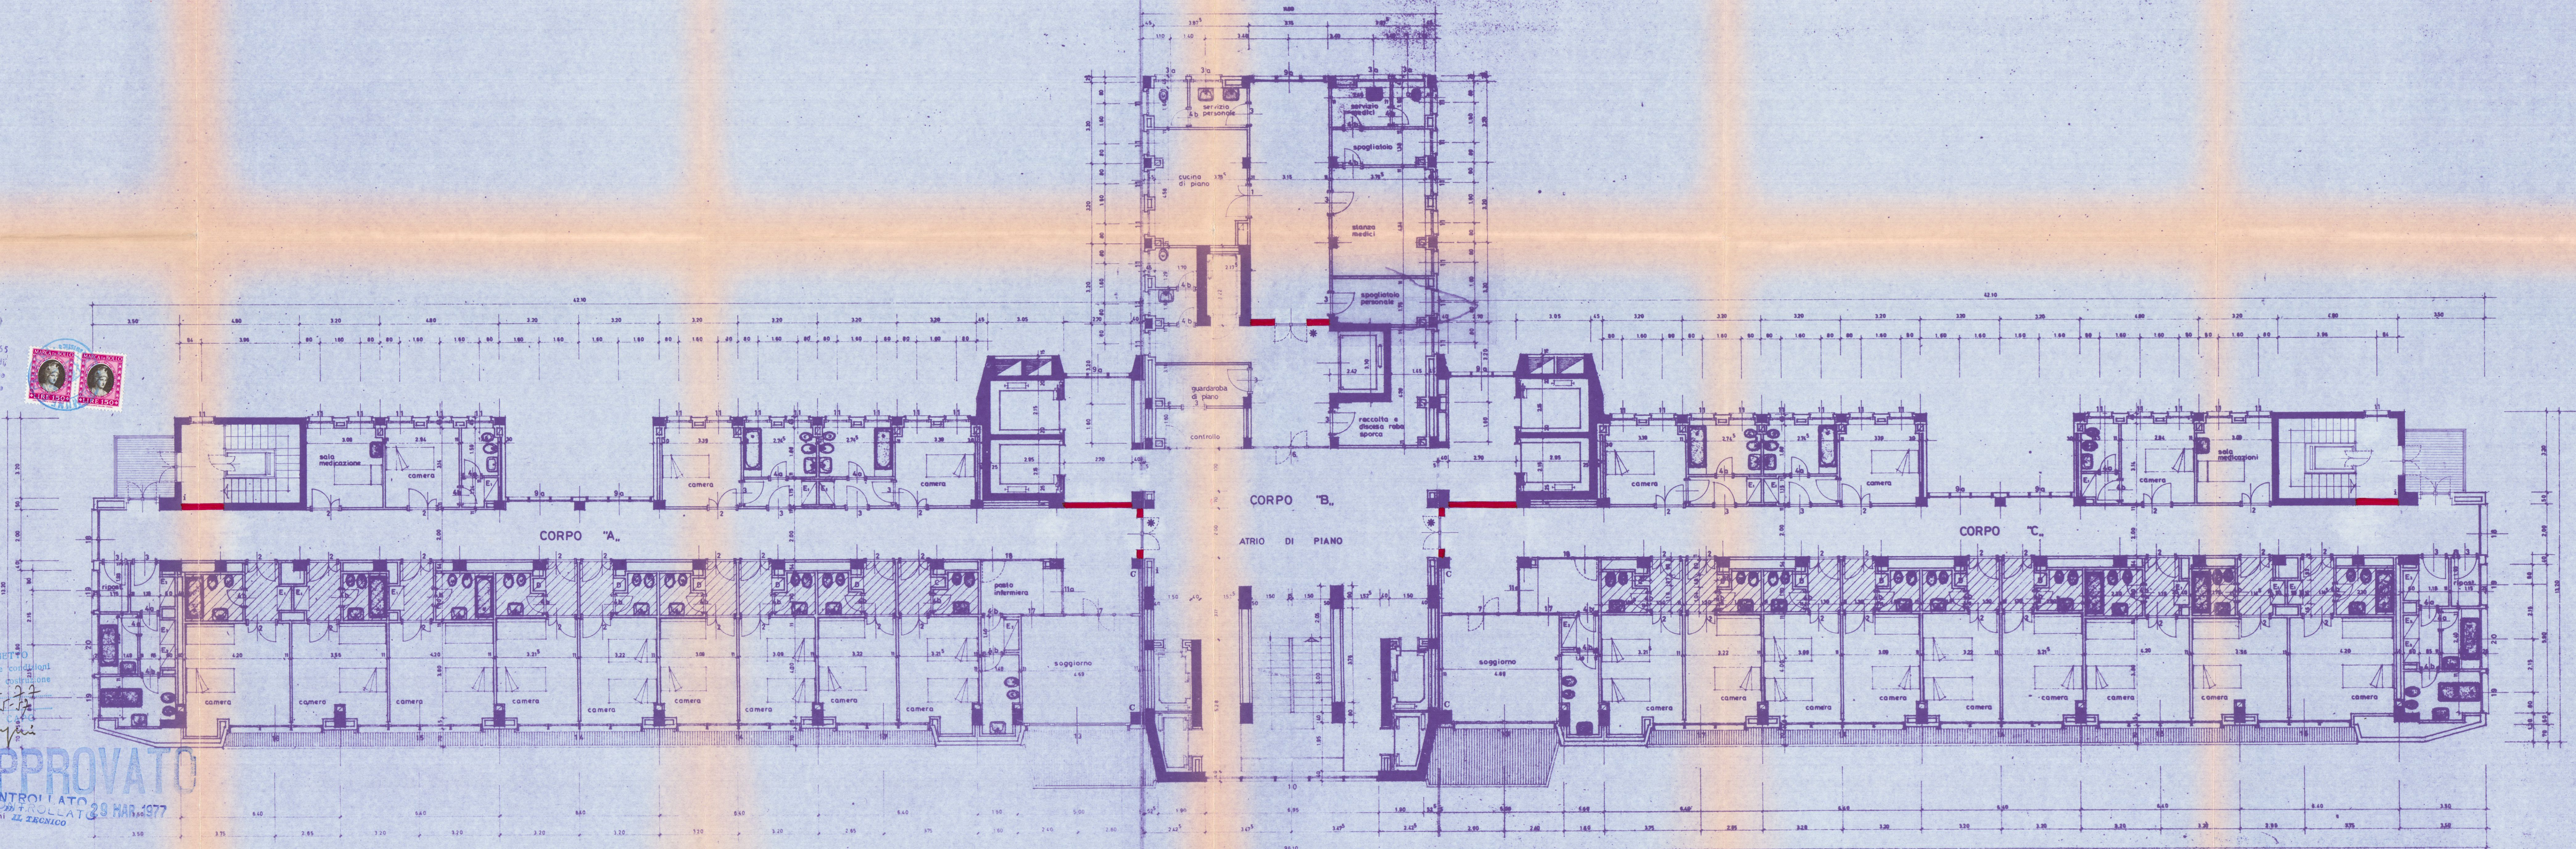

COMANDO PROVINCIALE VV.FF. DEL FUOCO
MASSA-CARRARA
Al sensi dell'art. 2 della Legge n. 253 del 26/7/1965
NOTA POSTA per quanto riguarda la prevenzione incendi,
l'approvazione del presente progetto e condizione che
siano osservate le prescrizioni qui comunicate con nota
n° 528 del 22-2-77



DOTT. ARCH. GIANNI GRIETTO
20134 MASSA
VIA PIRELLI 26 - TEL. 650432

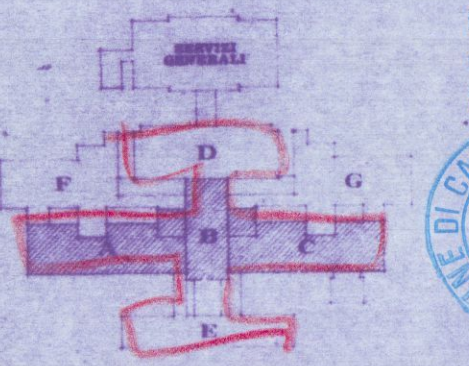

VARIANTE AL PROGETTO
Approvato dal Sindaco alle condizioni
indicate nel permesso di costruzione
n° 1671 del 29-3-77
licenza edilizia del
LNG. CAPO
LNG. CAPO

APPROVATO
CONTROLLATO 29 MAR. 1977


MURATURA resistente al fuoco 120 minuti primi
C-C idem c.s. esistenti da controllare da Comando VV.FF.
* PORTA DI SICUREZZA resist. al fuoco 60 minuti primi
con autochiusura (misure: 130x220 circa)
I IDRANTI antincendio esistenti
mod. nov. 1975 - MAGGIO 1976 (V.V.F.F.)

STUDIO "A. BORDONI"
EDILIZIA OSPEDALIERA
viale dell'Industria 10 - 50139 FIRENZE
DOTT. ARCH. VITTORIO CAPPA - DOT. ARCH. GIANNI GRIETTO - CON GIUSEPPE AVIGNI
CIVICO OSPEDALE DI CARRARA
progetto generale
PIANTA PIANO SESTO
corpi A - B - C

zona controffulminea

VARIANTE

22 FEB. 1977

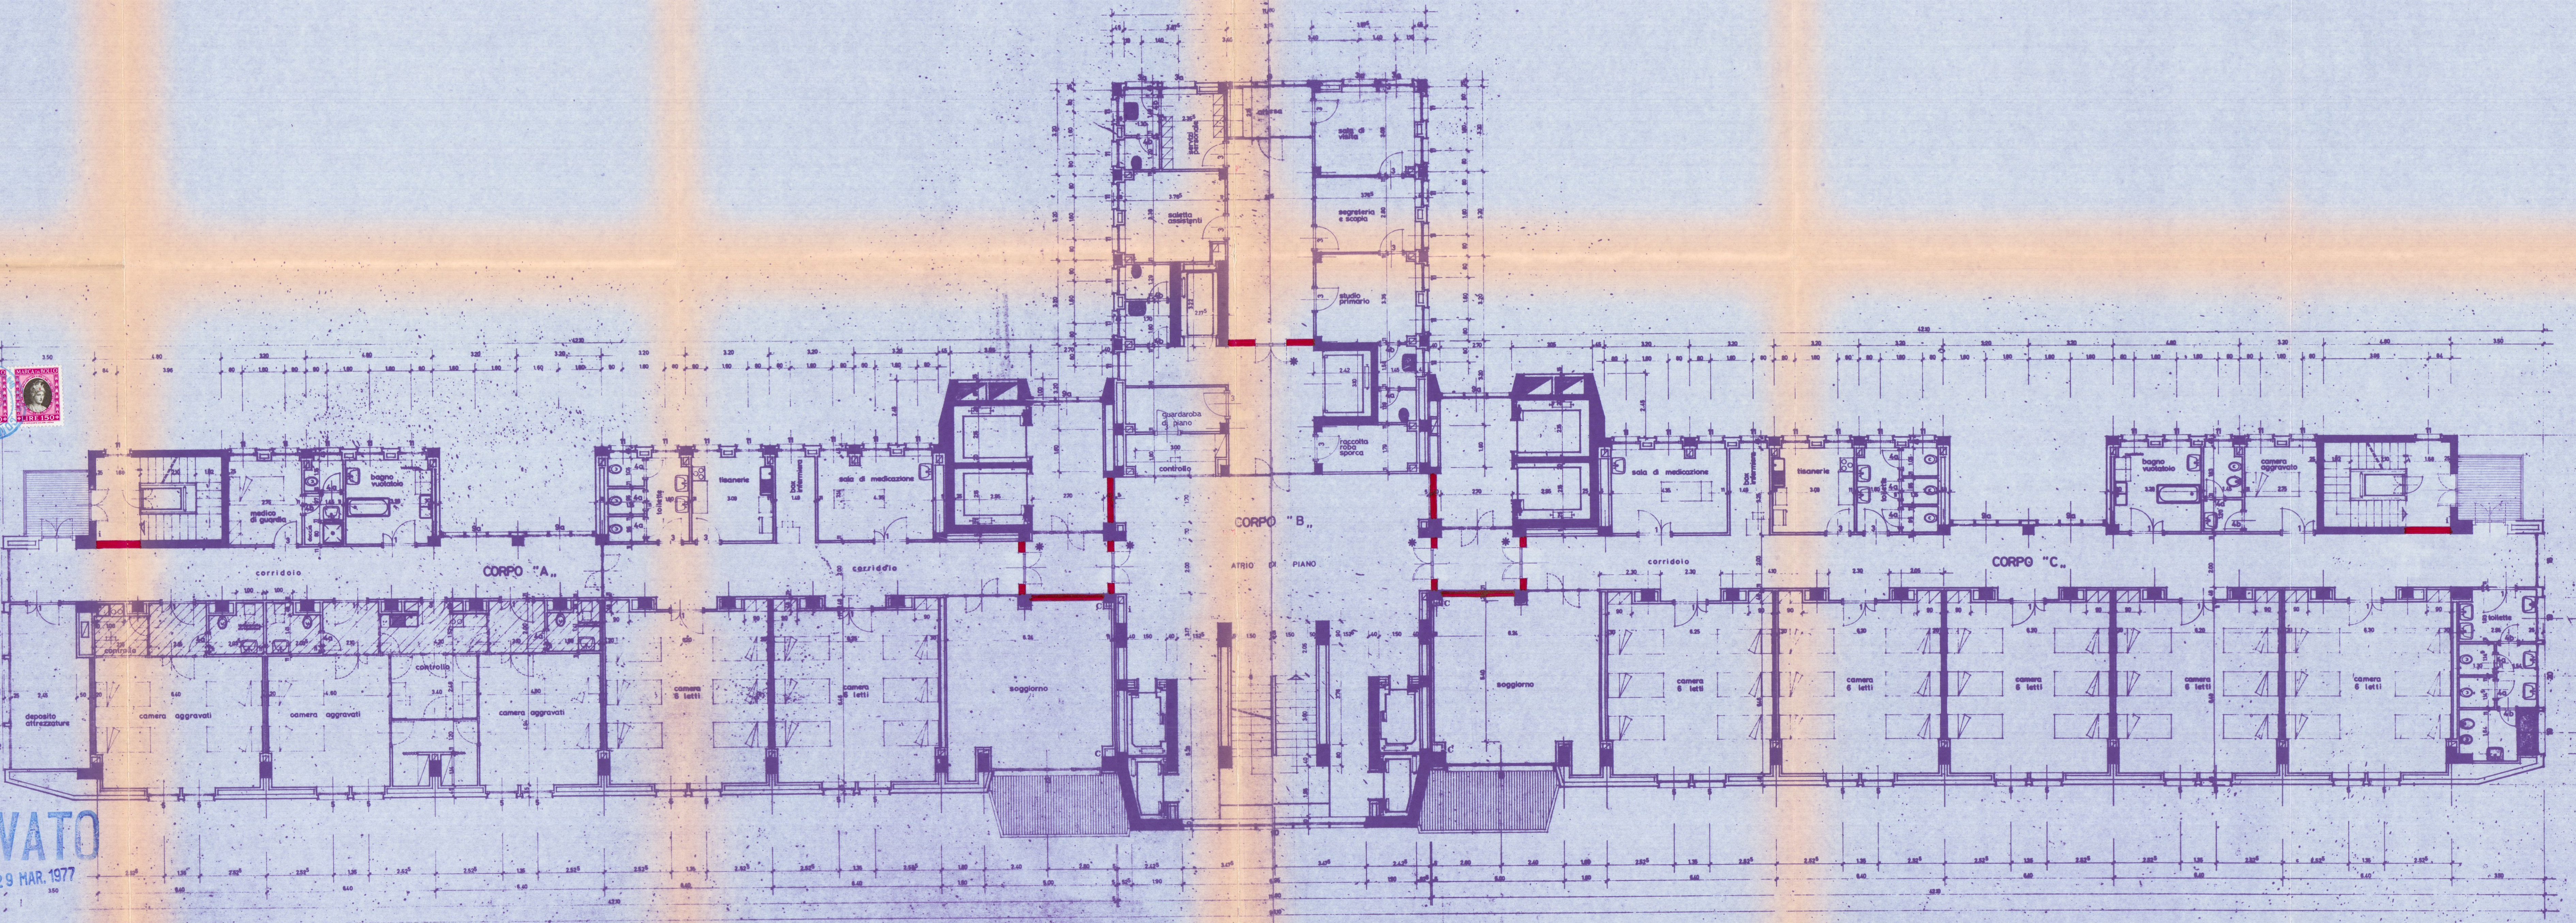

COMANDO PROVINCIALE VIGILANZA DEL FUOCO
MASSA - CARRARA


Ai sensi dell'art. 2 della Legge n. 966 del 26/7/1965
NUL A-OSTA per quanto riguarda la prevenzione incendi,
all'approvazione del presente progetto a condizione che
siano osservate le prescrizioni qui comunicate con nota
n° 588 del 22 FEB. 1977

Il Comandante



DOTT. ARCH. GIANNI GRILETTO
20124 ALIANO
VIA FURELLI 26 - TEL. 650.422

Grilletto

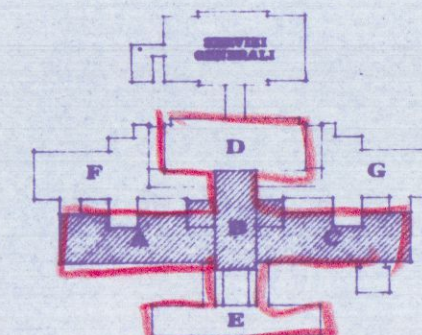

MURATURA resistente al fuoco 120 minuti primi

* PORTA DI SICUREZZA resistente al fuoco 60 minuti primi
con autochiusura (misure 130 x 220 circa)

1 IDRANTI antincendio esistenti

mod. nov. 1975 - MAGGIO 1976 (VVFF)

STUDIO "A. BORDONI"
EDILIZIA OSPEDALIERA

DOTT. ARCH. TITO CARO - DOTT. ARCH. GIANNI GRILETTO - DOTT. ARCH. ROBERTO ARNOLDI

CIVICO OSPEDALE DI CARRARA


progetto generale esecutivo

PIANTA PIANO ATTICO

corpi A - B - C

APPROVATO
22 MAR 1977
VARIANTE


22 FEB. 1977

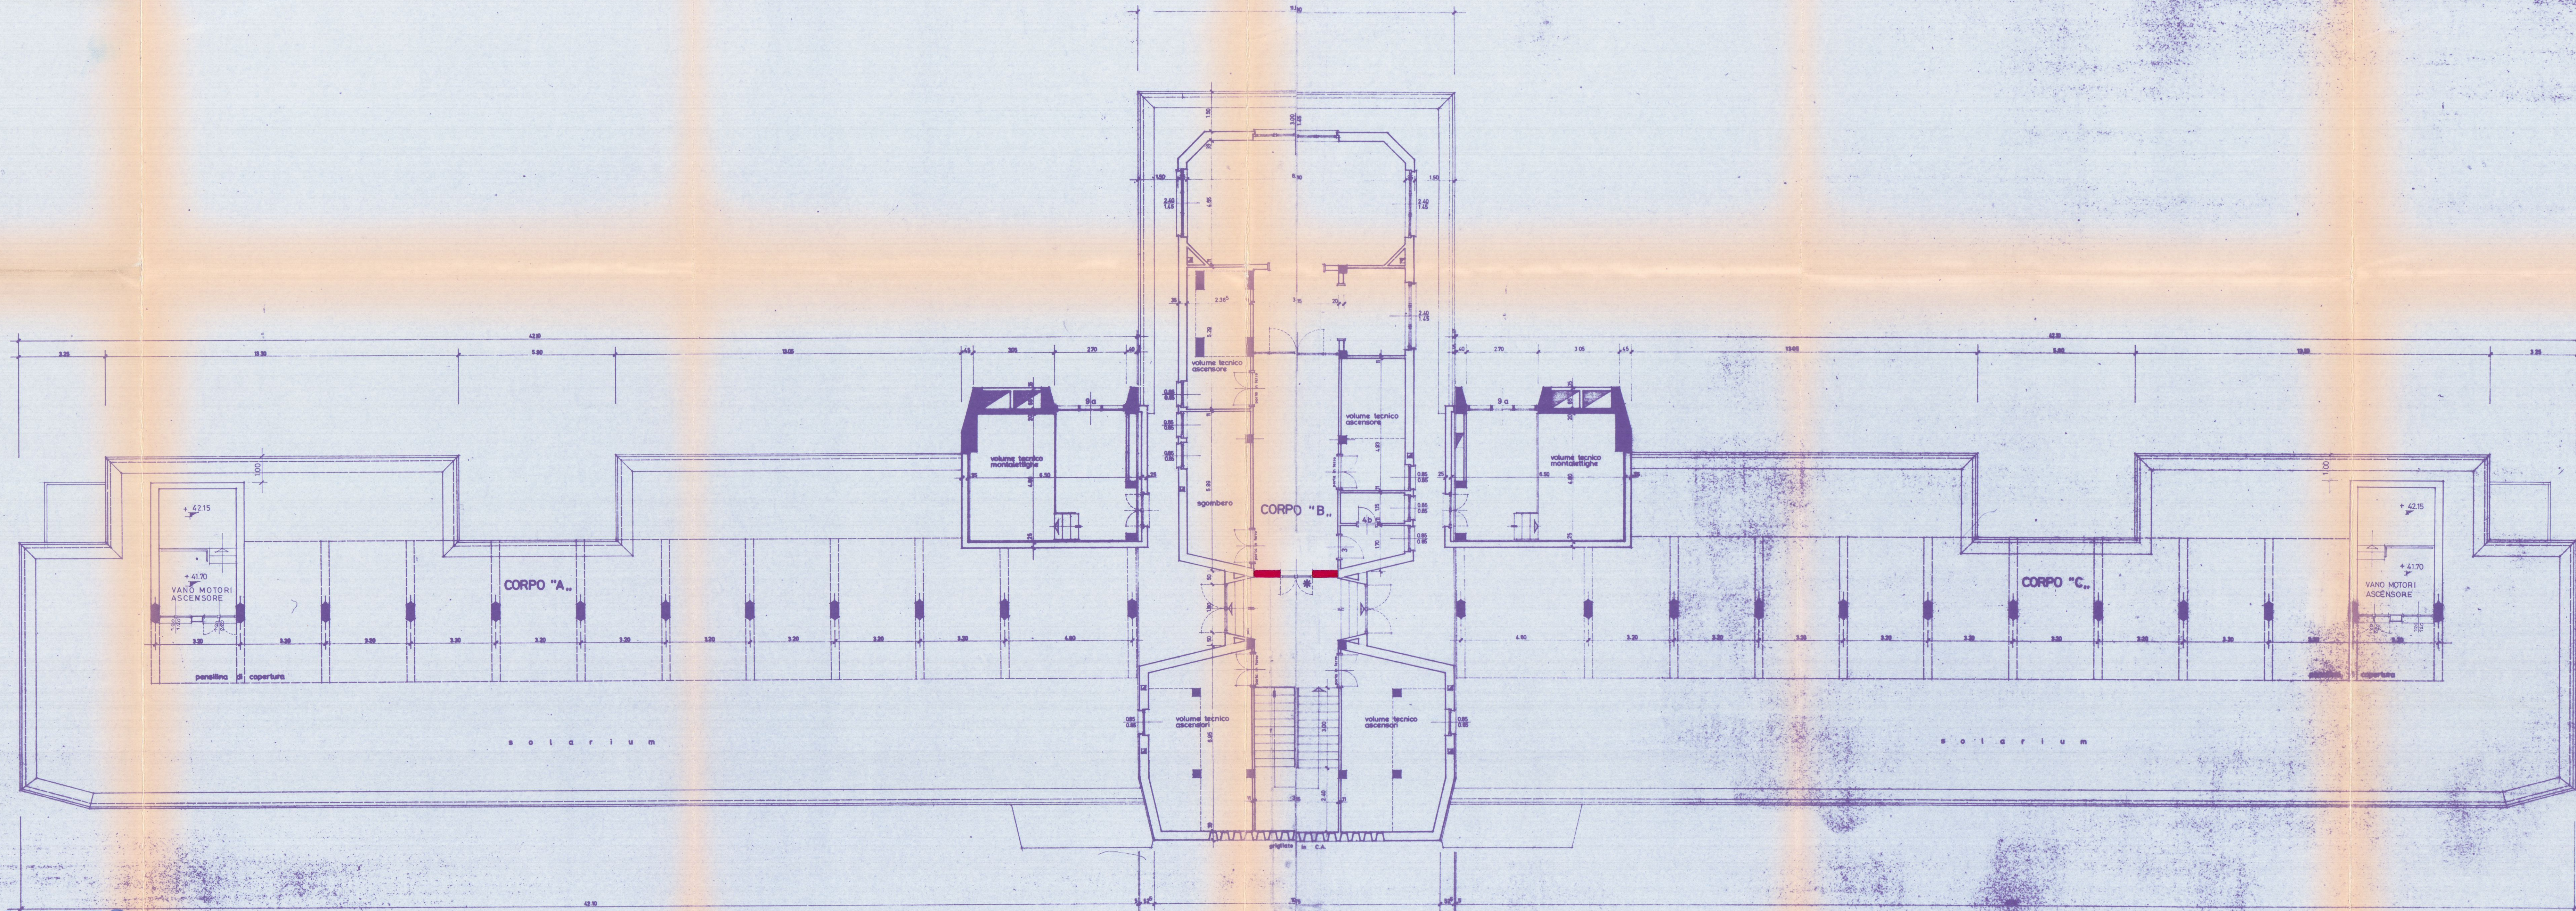

COMANDO PROVINCIALE VIGIL DEL FUOCO
MASSA - CARRARA
Ai sensi dell'art. 2 della Legge n. 966 del 26/7/1965
NULLA-OSTA per quanto riguarda la prevenzione incendi,
all'approvazione del presente progetto a condizione che
siano osservate le prescrizioni già comunicate con note
n° 508 del 22 FEB. 1977
Il Comandante

CAPIVIGIL
PRESIDENTE
(MAGGIO NARDI)


DOTT. ARCH. GIANNI GRILETTO
20124 RILIANO
VIA PIRELLI 29 - TEL. 450422

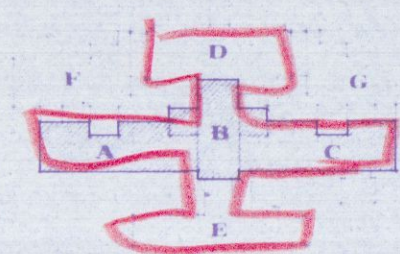

APPROVATO
CON COLLOTTA
9 MAR 1977

VARIANTE
zona contrasottostata

22 FEB. 1977

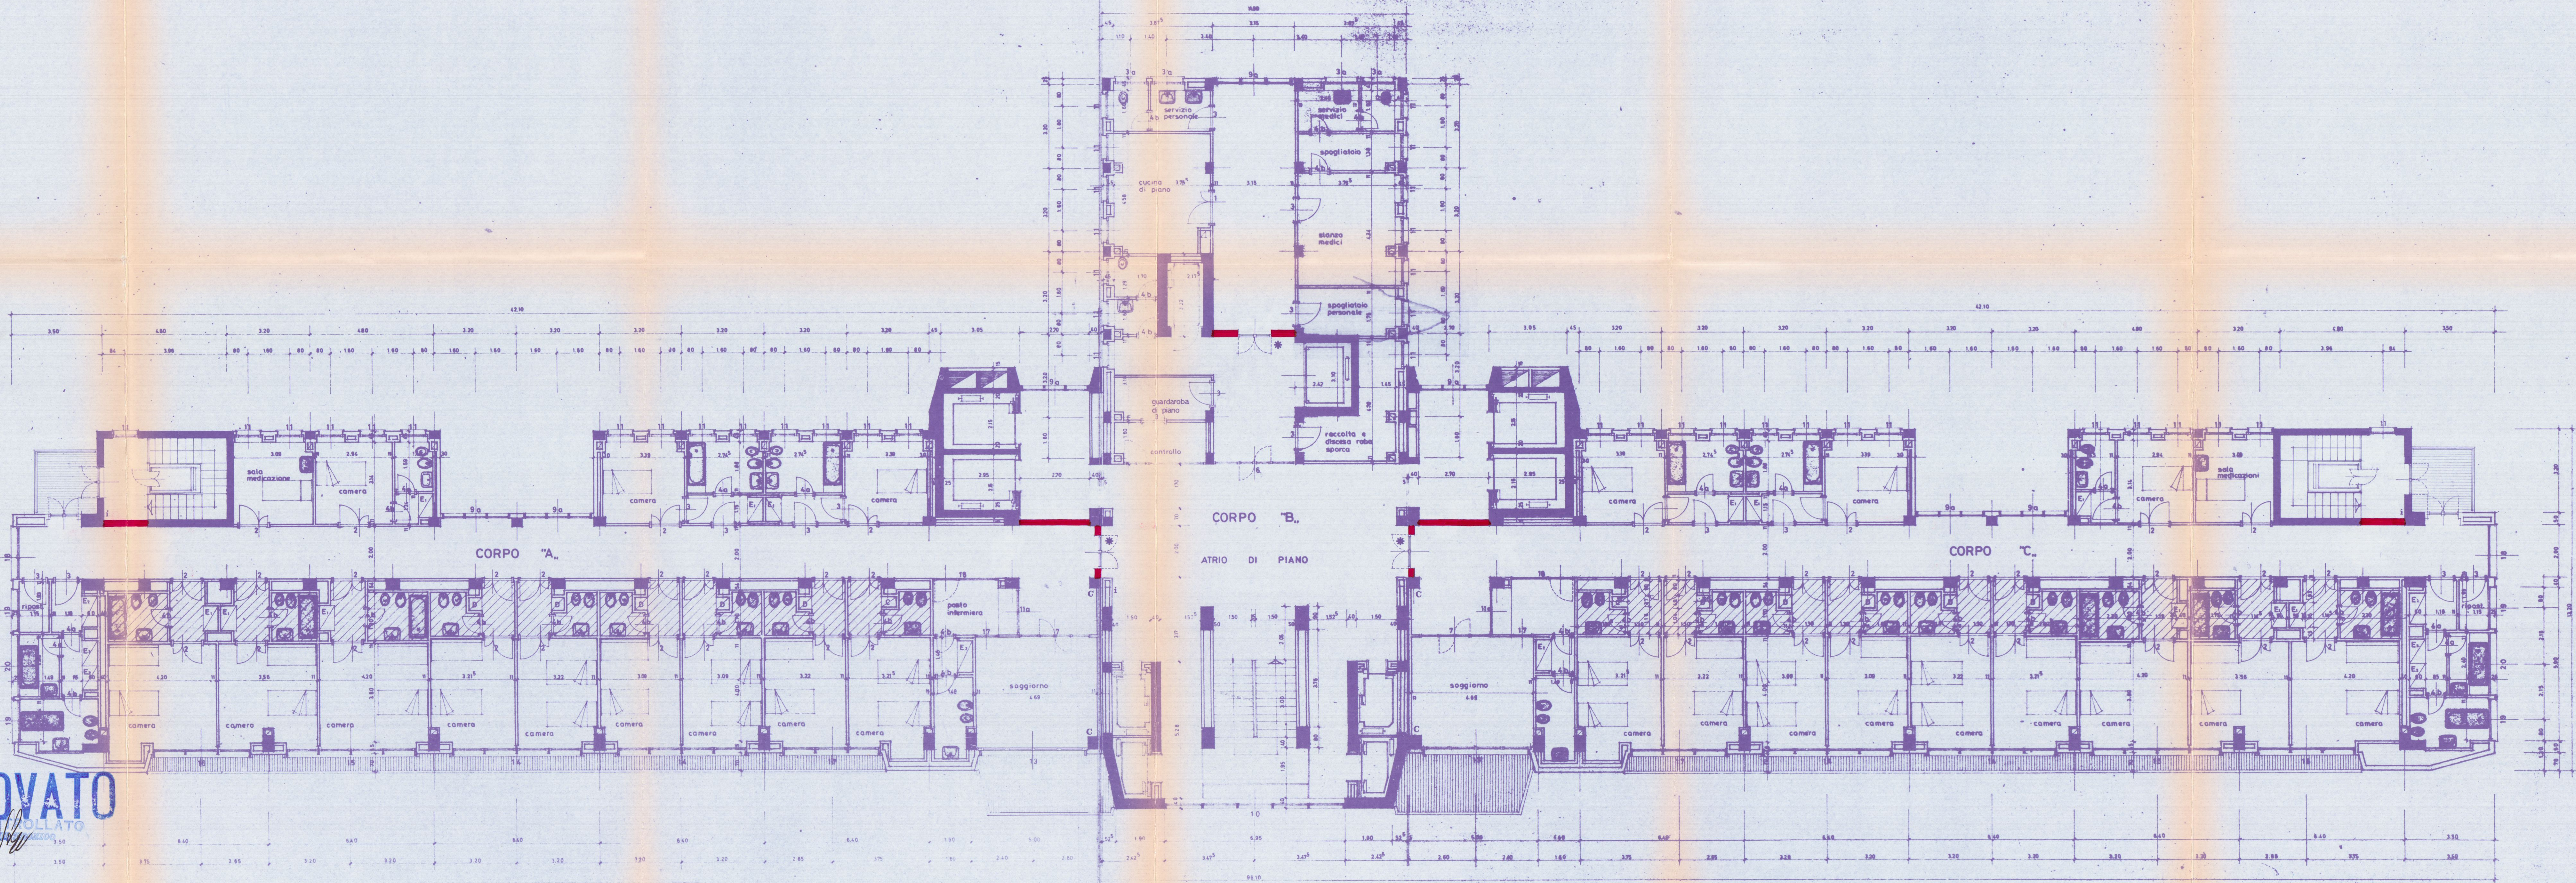

MURATURA resistente al fuoco 120 minuti primi
idem c.s. esistenti da controllare da Comando V.
PORTA DI SICUREZZA resistente al fuoco 60 minuti primi
con autochiusura (misura 130x220 circa)
1 IDRANTI antincendio esistenti
mod. nov. 1975 MAGGIO 1976 (V.V.F.F.)


STUDIO "A. BORDONI"
EDILIZIA OSPEDALIERA
BORDONI - MILANO - VIA PIRELLI, 29 - TEL. 450422
DOTT. ARCH. TITO BORDONI - DOT. ARCH. GIANNI GRILETTO - GEOM. GIUSEPPE ARNONE
CIVICO OSPEDALE DI CARRARA
progetto generale esecutivo
PIANTA PIANO SETTIMO corpi A-B-C

COMANDO PROVINCIALE VIGILIA DEL FUOCO
MASSA - CARRARA
Attesti dell'art. 2 della Legge n. 966 del 26/7/1965
T.U. 4-OSTA per quanto riguarda la prevenzione incendi,
all'approvazione del presente progetto a condizione che
siano osservate le prescrizioni già comunicate con nota
n° 508 del 22 FEB. 1977



DOT. ARCH. GIANNI GRIETTO
20124 AULIANO
VIA PIRESI 26 - TEL. 650.422

Gianni Grietto

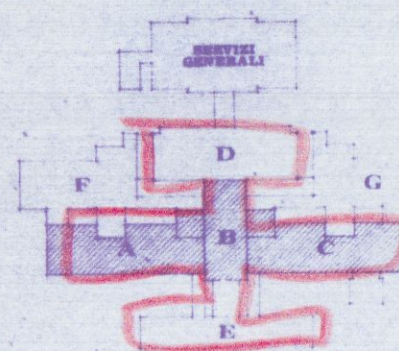


MURATURA resistente al fuoco 120 minuti primi
C-C idem c.s. esistenti da controllare da Comando V.V.F.F.
* PORTA DI SICUREZZA resist. al fuoco 60 minuti primi
con autochiusura (misura: 130x220 circa)
I IDRANTI antincendio esistenti
mod. nov. 1975 - MAGGIO 1976 (V.V.F.F.)

STUDIO "A. BORDONI"
EDILIZIA OSPEDALIERA
20124 AULIANO
VIA PIRESI 26 - TEL. 650.422
DOT. ARCH. VITTORIO CARERA - DOT. ARCH. GIANNI GRIETTO - GOM. QUINQUE ARNONE
CIVICO OSPEDALE "di CARRARA"
progetto generale
PIANTA PIANO SESTO
corpi A - B - C

APPROVATO
29 MAR. 1977
CONTROLLATO
22 FEB. 1977

VARIANTE

22 FEB. 1977

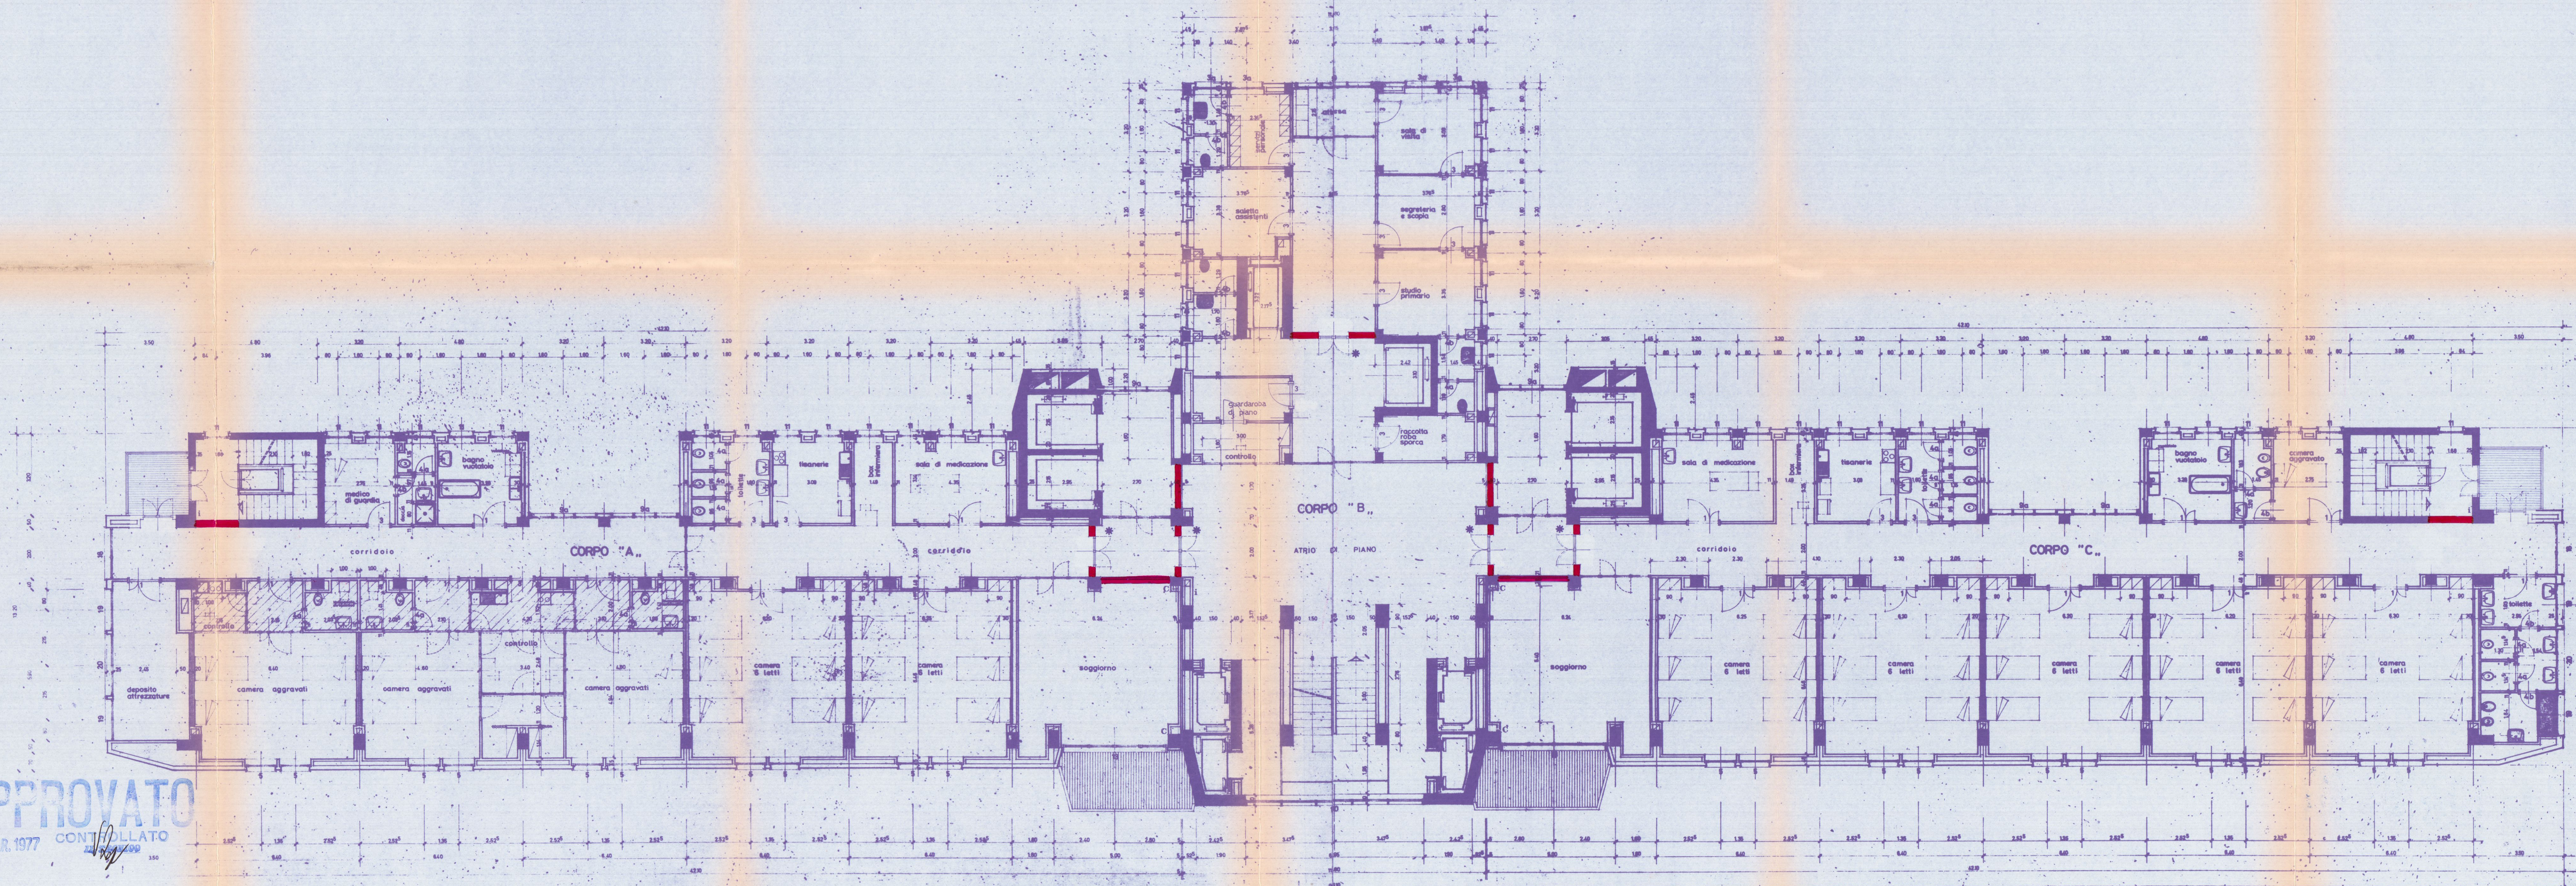

COMANDO PROVINCIALE VIGILI DEL FUOCO
MASSA - CARRARA


Presenza dell'art. 2 della Legge n. 966 del 26/7/1965
NOTA POSTA per quanto riguarda la prevenzione incendi,
all'approvazione del presente progetto e condizione che
siano osservate le prescrizioni già comunicate con nota
n° 508 del 22 FEB. 1977

Il Comandante



DOT. ARCH. GIANNI GRIETTO
20124 MILANO
VIA PIRELLI 26 - TEL. 650.422

Gianni Grietto

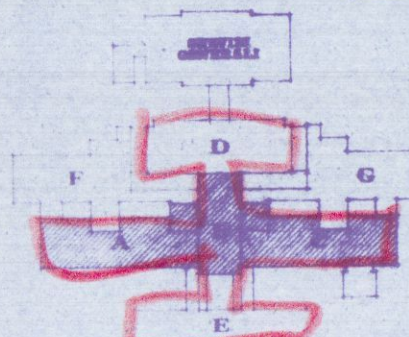


MURATURA resistente al fuoco 120 minuti primi
C-C idem c.s. esistenti da controllare da Comando VV.FF.
* PORTA DI SICUREZZA resist. al fuoco 60 minuti primi
con autochiusura (misura 130x220 circa)
1 IDRANTI antincendio esistenti
mod. nov. 1975 MAGGIO 1976 (VV.FF.)

STUDIO "A. BORDONI"
EDILIZIA OSPEDALIERA
Viale dell'Industria, 10 - 20124 MILANO - Tel. 650.555

DOT. ARCH. TITOLO GRIETTO - DOT. ARCH. GIANNI GRIETTO - ING. GIUSEPPE ARNONE

CIVICO OSPEDALE DI CARRARA
progetto generale
esecutivo

PIANTA PIANO QUINTO
corpi A - B - C

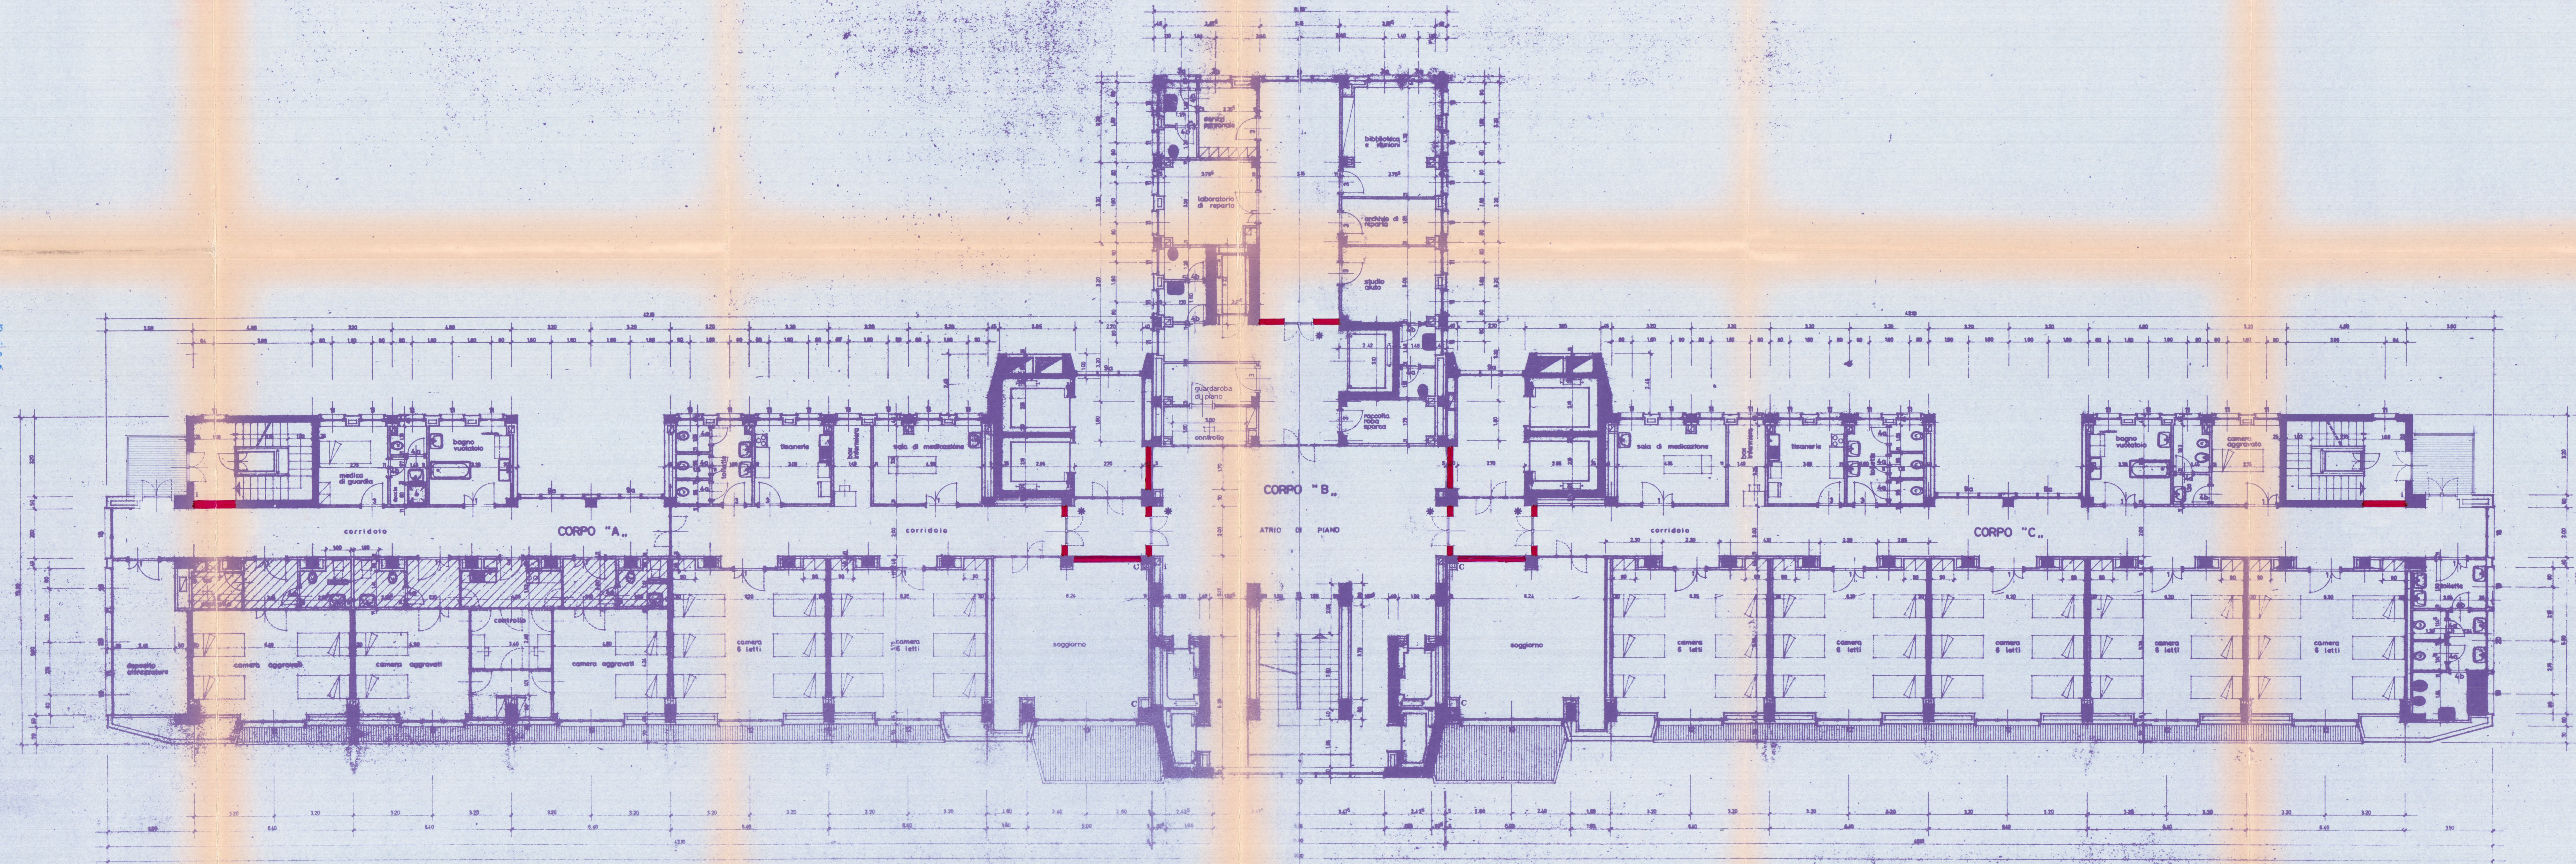


22 FEB. 1977

COMANDO PROVINCIALE VIGILI DEL FUOCO
MASSA - CARRARA
Trasferiti dall'art. 2 della Legge n. 966 del 26/7/1965
L. 101 - OSTA per quanto riguarda la prevenzione incendi,
e l'approvazione del presente progetto a condizione che
siano osservate le prescrizioni già comunicate con nota
n° 508 del 22 FEB. 1977
Il Comandante



DOCT. ARCH. GIANNI GILETTO
20124 MASSA
VIA PIRELLI 26 - TEL. 050.422


Avvenimento

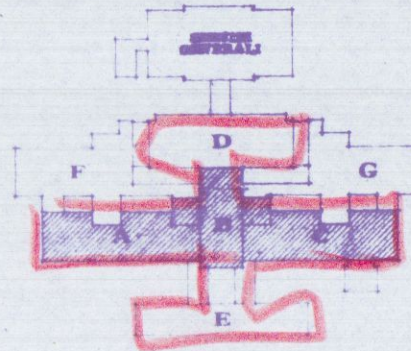

APPROVATO
29 MAR. 1977
CONTROLLATO
1100


VARIANTE

22 FEB. 1977

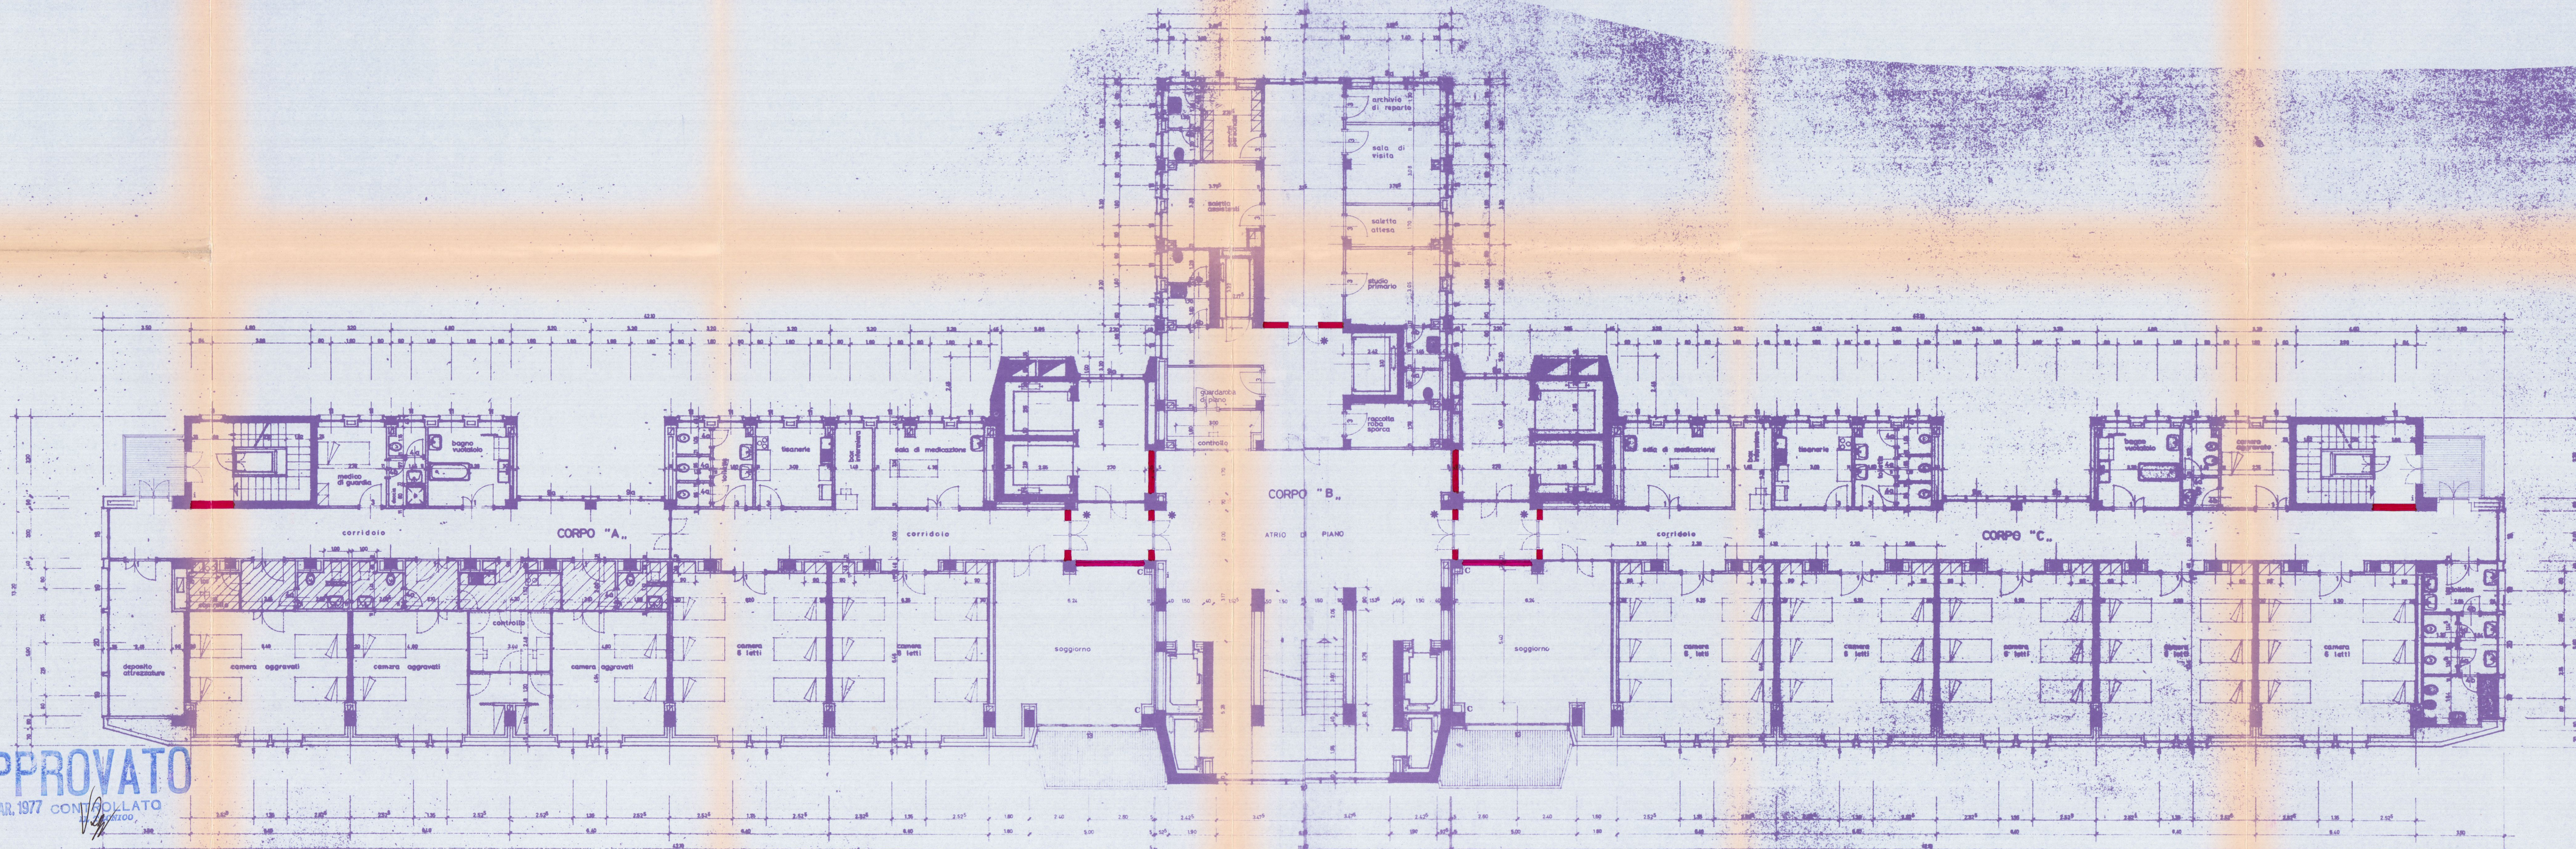

MURATURA resistente al fuoco 120 minuti primi
C-C idem c.s. esistenti da controllare da Comando VV.FF.
* PORTA DI SICUREZZA resist. al fuoco 60 minuti primi
con autochiusura (misure: 130x220 circa)
I IDRANTI antincendio esistenti
mod. nov. 1975 - MAGGIO 1976 (VV.FF.)

STUDIO "A. BORDONI"
EDILIZIA OSPEDALIERA
CIVICO OSPEDALE DI CARRARA
progetto generale
PIANTA PIANO QUARTO
corpi A - B - C

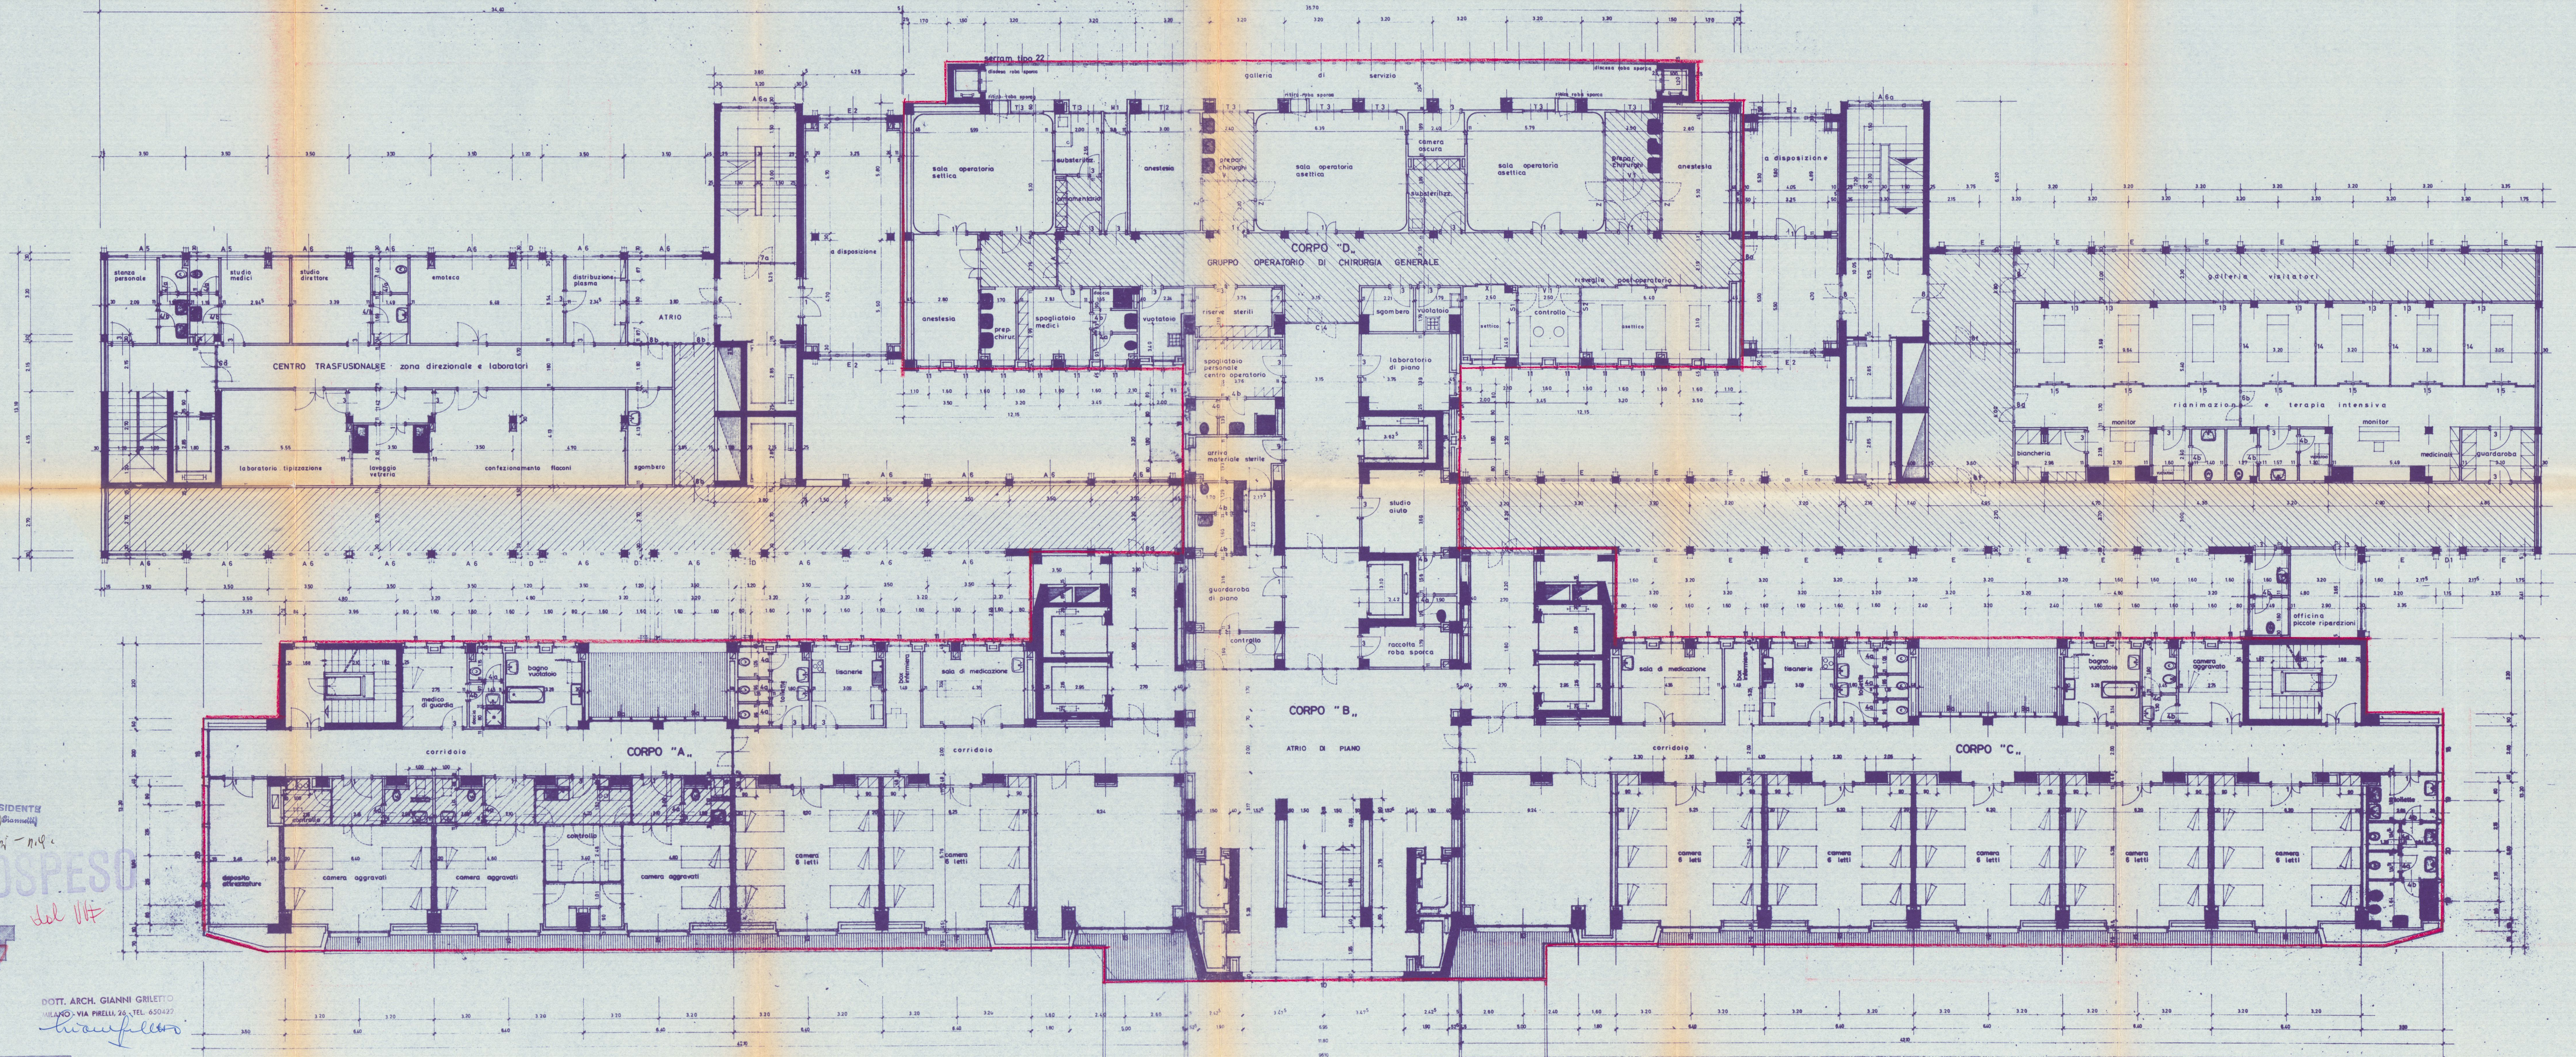

IL PRESIDENTE
(Donato Giannelli)

del 11/4

SOSPESO

del 11/4

del 11/4

del 11/4


del 11/4

DOTT. ARCH. GIANNI GRILETTO
MILANO - VIA PIRELLI, 26 - TEL. 650422


trascritto

STUDIO "A. BORDONI"
EDILIZIA OSPEDALIERA
CIVICO OSPEDALE DI CARRARA
progetto generale
PIANTA PIANO PRIMO corpi A, B, C, D, E, F, G

VARIANTE

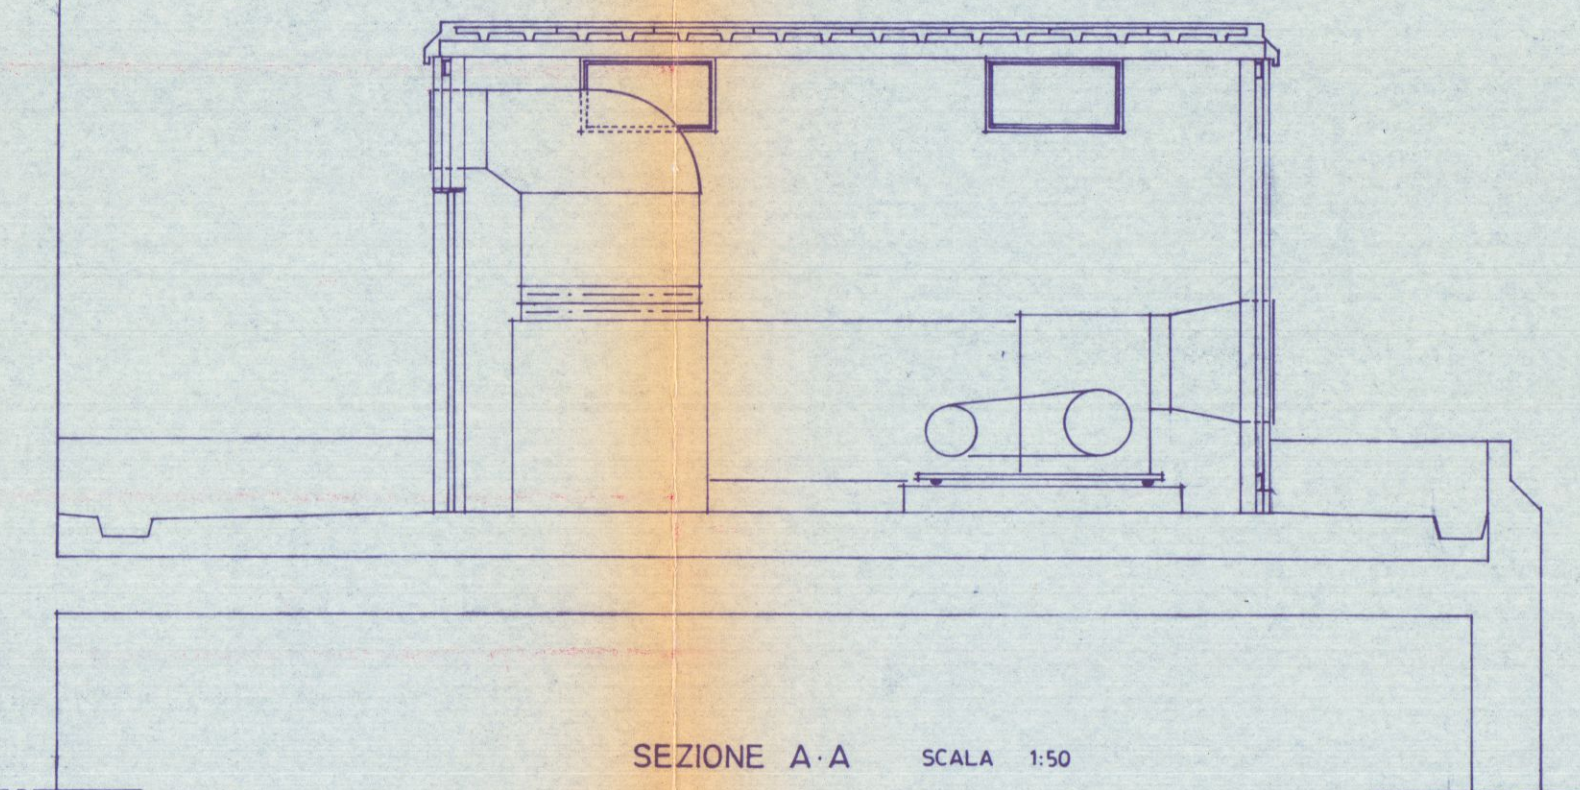

SEZIONE A-A SCALA 1:50

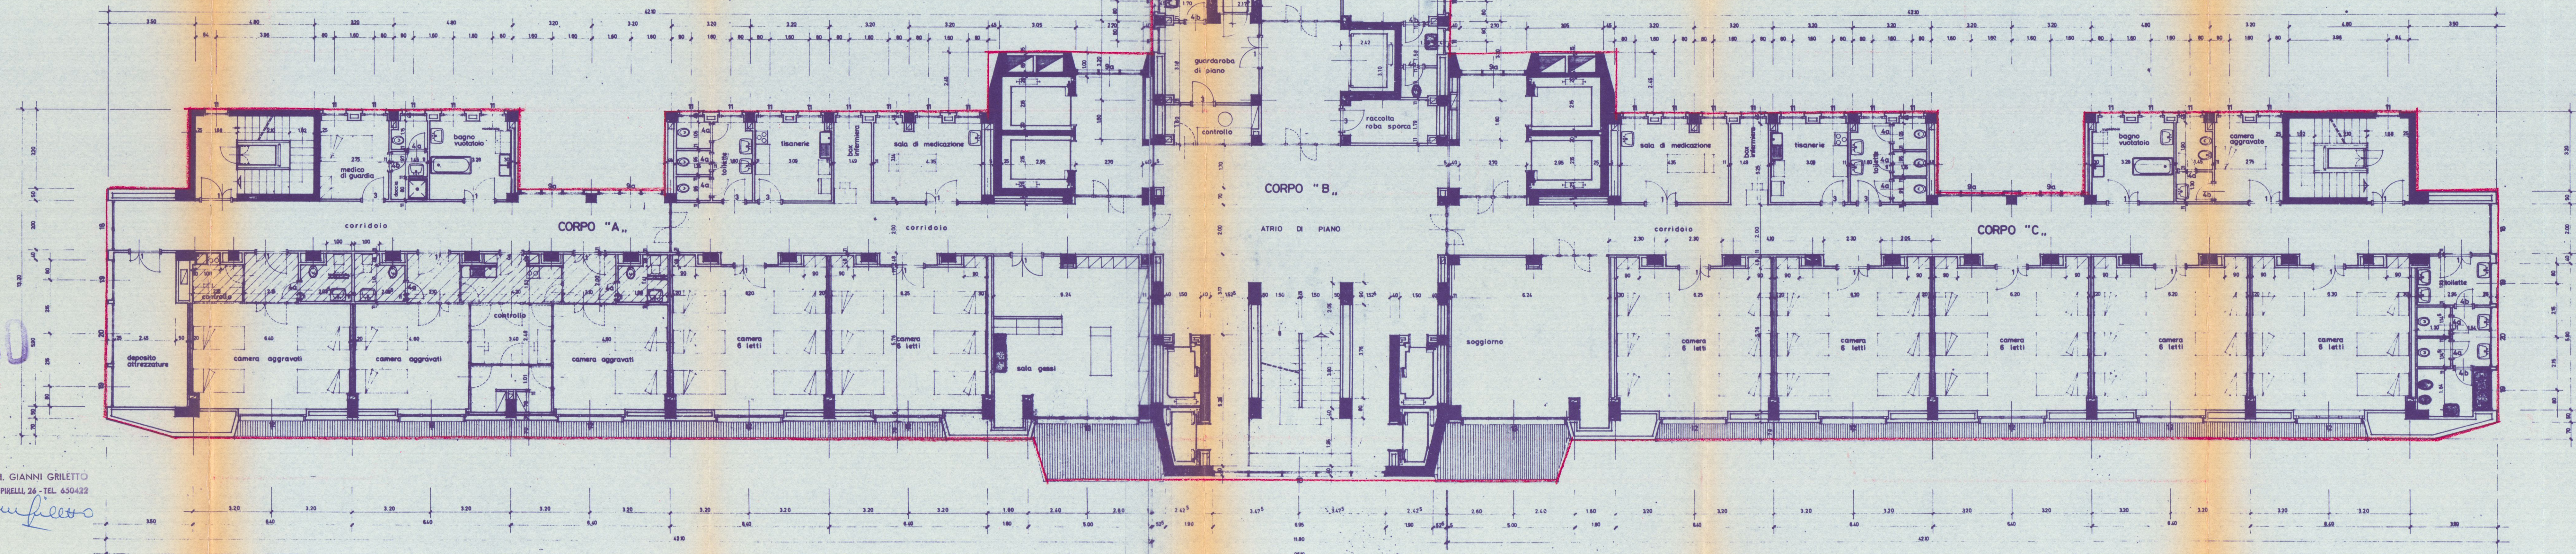

IL PRESIDENTE
(Oscar Giannetti)

SOSPESO

DOTT. ARCH. GIANNI GRILETTI
MILANO - VIA PIRELLI, 26 - TEL. 650421

But, O'...

in the field:

1

Downloaded from <http://ajph.org/> at University of California, San Diego on June 11, 2015

1	2	3	466
---	---	---	---	---	---	---	---	---	----	----	-----	-----	
QUESTIONS ANONIMAMENTE

© 2006 Blackwell Publishing Ltd
Journal of Internal Medicine 260: 179–186

1000

VADI

• B • C • D

SE TRAINING - 1000



zona controsuffraganea

VARIANTE

13 SEP 1975

STUDIO "A. BORDONI",
EDILIZIA OSPEDALIERA
00100-milano-via pirotelli, 80-tel. 676400

DOTT. ARCH. VITTORIO CARLU - DOTT. ARCH. GIANNI GILLETTO - DOTT. GIUSEPPE ANTONIO

CIVICO OSPEDALE DI CARRARA
progetto generale esecutivo

PIANTA PIANO TERZO

corpi A · B · C · D

no.	scale	data	modifiche
446	1:400	febbre 72	