


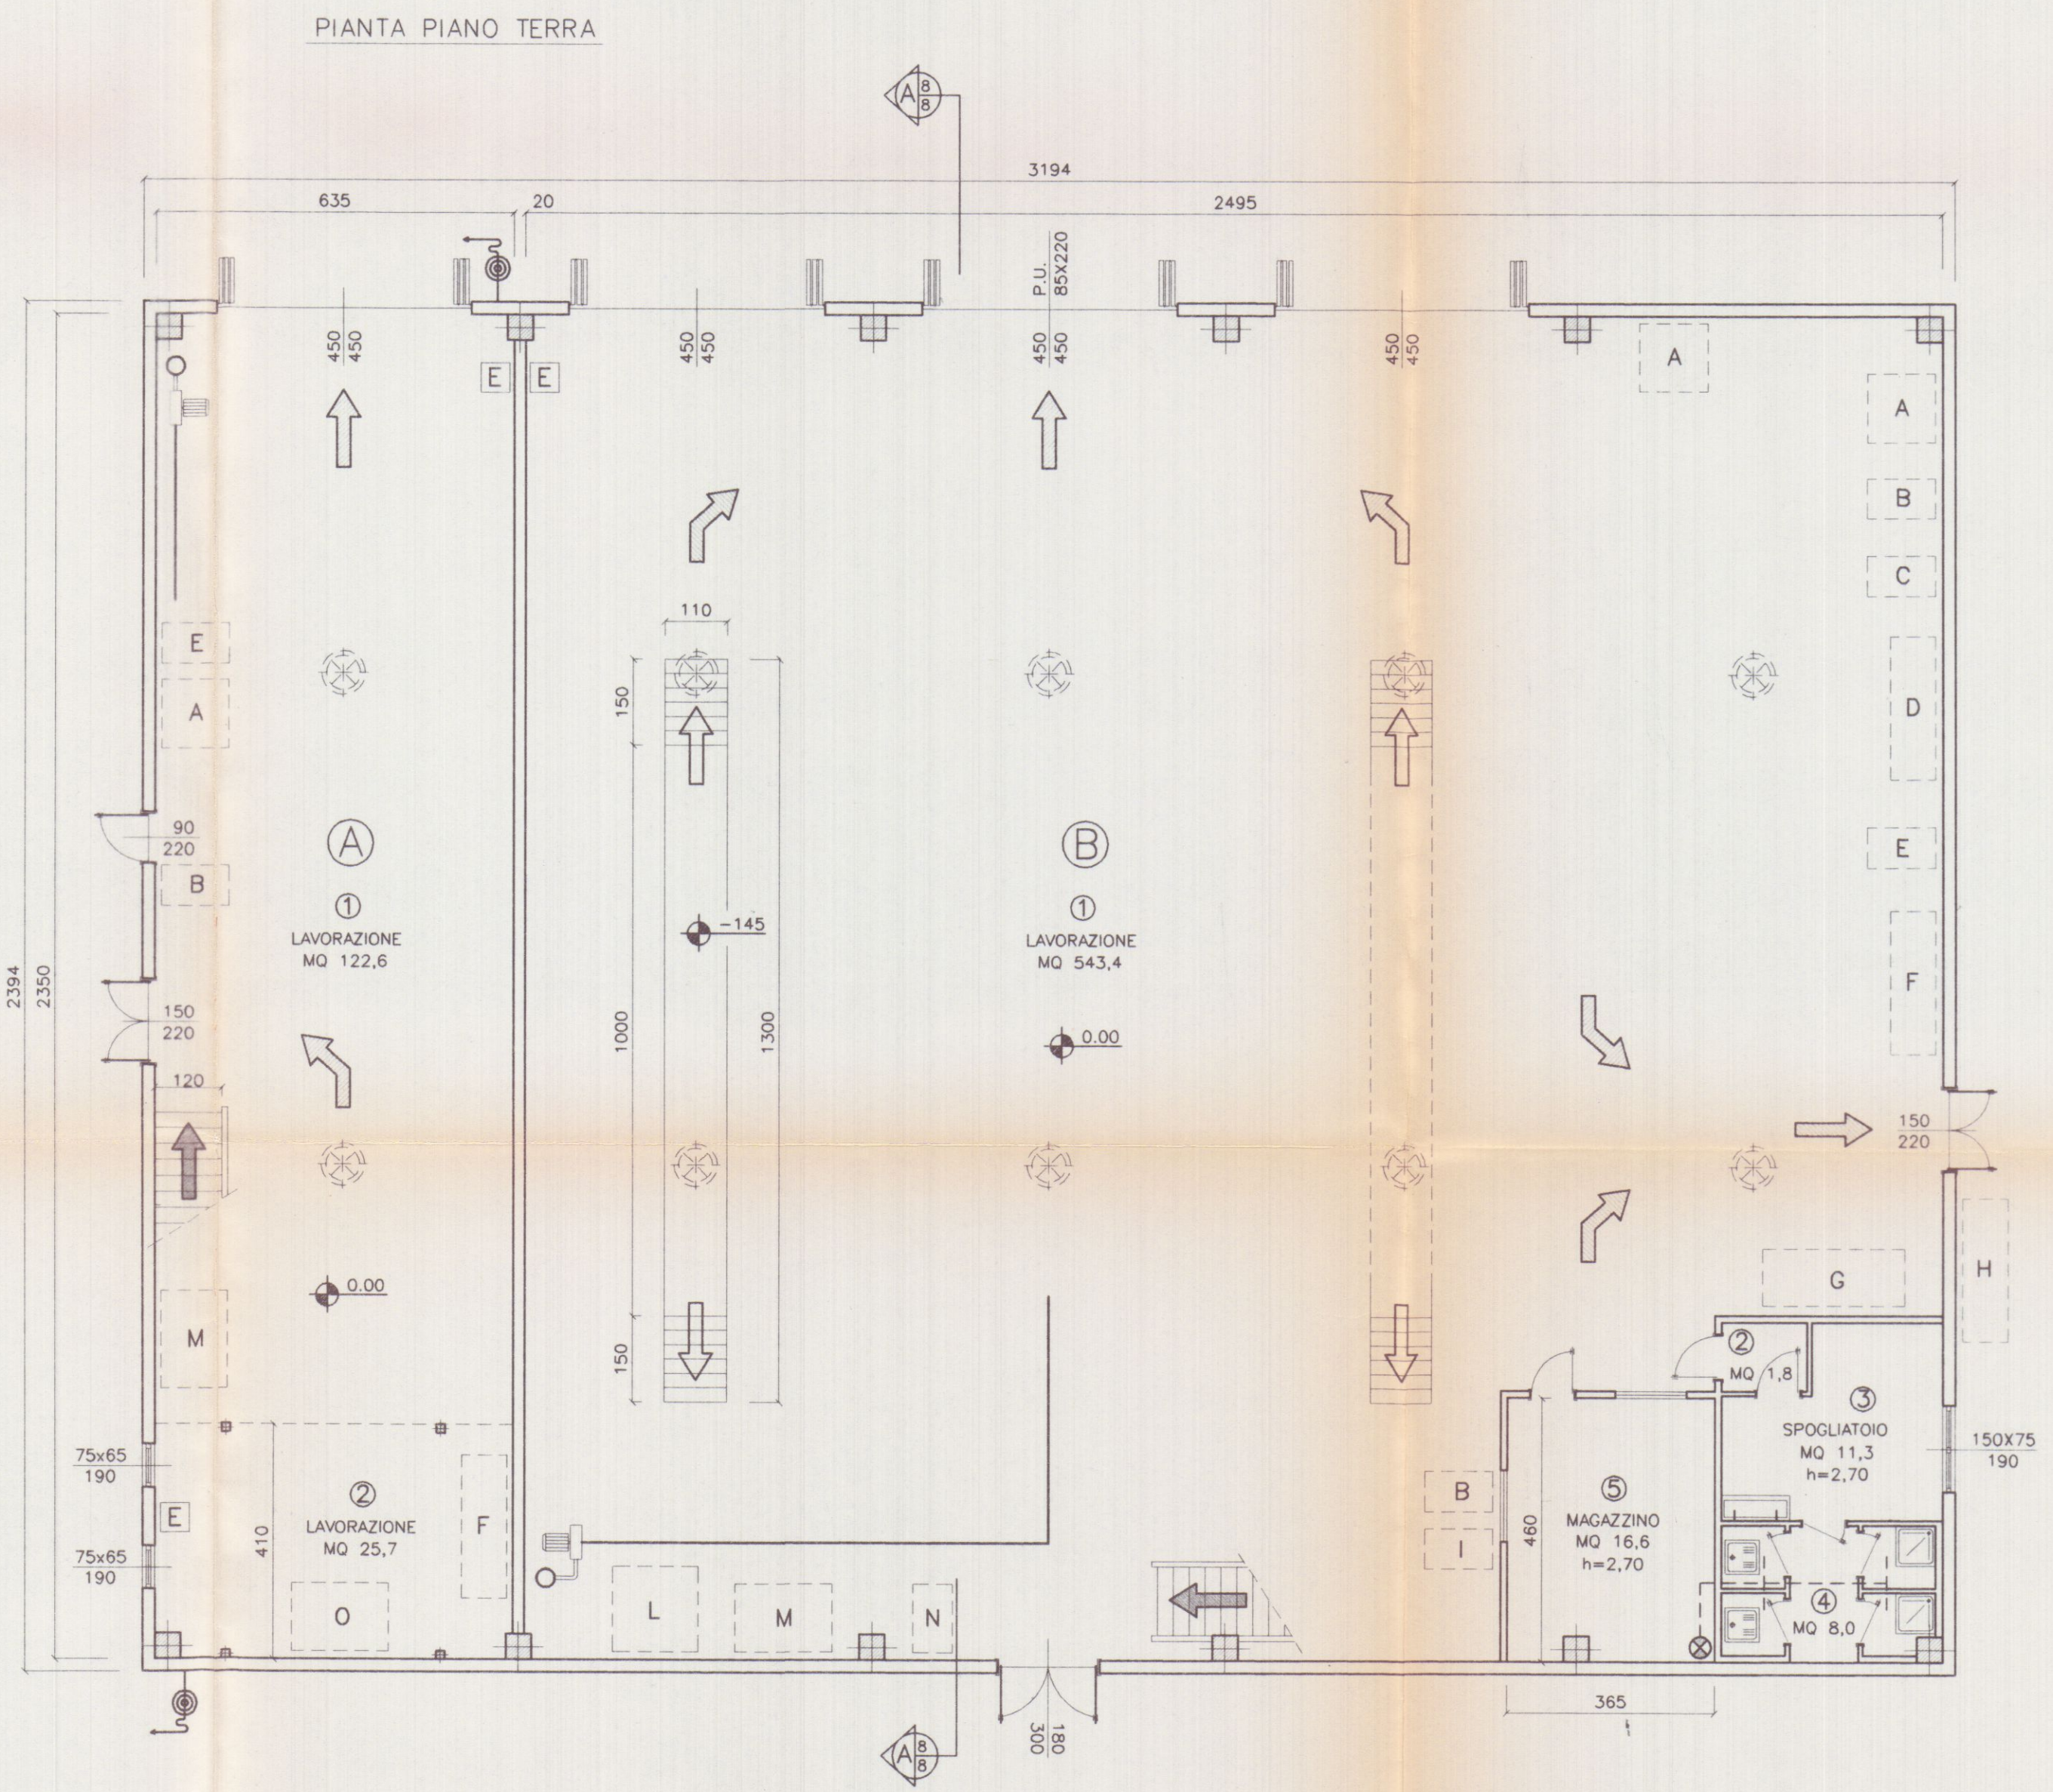

SUPERFICIE DI ILLUMINAZIONE

LOTTO A				
VANO	DESTINAZIONE	SUP. VANO	RAPP. 1/8	SUP. ILLUMINANTE
1+2	LAVORAZIONE	148,30	18,54	*42,70 > 18,54

* DI CUI MQ 16,20 A SOFFITTO

LOTTO B				
VANO	DESTINAZIONE	SUP. VANO	RAPP. 1/8	SUP. ILLUMINANTE
1	LAVORAZIONE	543,40	67,92	*152,25 > 67,92
2	DISIMPEGNO	1,80		
3	SPOGLIATOIO	11,30	1,41	1,12 < 1,41
4	W.C.	8,00		
5	MAGAZZINO	16,60		

* DI CUI MQ 82,80 A SOFFITTO

SUPERFICIE DI AERAZIONE

LOTTO A				
VANO	DESTINAZIONE	SUP. VANO	RAPP. 1/8	SUP. AERAZIONE
1+2	LAVORAZIONE	148,3	18,54	26,50 > 18,54

LOTTO B				
VANO	DESTINAZIONE	SUP. VANO	RAPP. 1/8	SUP. AERAZIONE
1	LAVORAZIONE	543,40	67,92	*69,45 > 67,92
2	DISIMPEGNO	1,80		
3	SPOGLIATOIO	11,30	1,41	1,12 < 1,41
4	W.C.	8,00		
5	MAGAZZINO	16,60		**

* SI INTEGRA CON N.8 ESAUSTORI EOLICI CAPACI DI UNA VENTILAZIONE COMPLESSIVA DI 12800 Nmc/h PARI A 3 vol/h

** W.C. CON ASPIRAZIONE FORZATA

MACCHINARI

A	SALDATRICE
B	TRAPANO A COLONNA
C	SECHETTO
D	PRESSA
E	SMERIGLIO
F	TORNO
G	TRAPANO A BANDIERA
H	COMPRESSORE ARIA
I	FRESA
L	RETTIFICA TESTE
M	VASCA OLII USATI
N	RETTIFICA TAMBURI
O	SMONTAGOMME

LEGENDA

SIMB. GRAFICO	DESCRIZIONE
←	PERCORSO DI USCITA VERSO L'ALTO
←	PERCORSO DI USCITA ORIZZONTALE
←	PERCORSO DI USCITA VERSO IL BASSO
⌋	IDRANTE A CASSETTA CON TUB. FLESSIBILE DA 25 ml - ESISTENTE
E	ESTINTORE DI TIPO APPROVATO
⌋	TURBINA DI ASPIRAZIONE
○	CAMINO IN LAMIERA ZINCATA
⊗	CAMINO ASPIRAZIONE ARIA
---	ASPIRAZIONE FORZATA SERVIZI IGIENICI
⌋	ESTRATTORI A SOFFITTO Q=1600 Nmc/h

RU.GEST S.r.l.
Via G. Galilei N° 1/A
54031 AVENZA CARRARA

SO.GE.A. srl
Viale G. Galilei N° 1/A
54031 AVENZA CARRARA

A.Re.A. S.p.A.
CARRARA

AUTOTRASPORTI COPPELLI FRANCO
Via Antica Massa, 4/A
54031 AVENZA (MS)
C.I. C/P FNC 47E31 8832C P.IVA 00120190 459

COMUNE DI CARRARA
18 FEB. 2002

Planimetria di riferimento

PROGETTAZIONE:
Studio Tecnico Ing. Giuseppe FRUZZETTI

COMMITTENTE:
SOGEA S.r.l.
RU. GEST S.r.l. di RUBINI GIOVANNI
AUTOTRASPORTI COPPELLI FRANCO

REV.	DATE	DESCRIZIONE	DESIGN.	CONTR.	APPROV.
1					

PROPRIETA': **A.Re.A. S.p.a.**


OGGETTO: VARIANTE ALLA C.E. N. 82/99 del 04/05/99
RISTRUTTURAZIONE DI CAPANNONE INDUSTRIALE
Area Retroportuale - Viale Zaccagna

TITOLO: **PIANTA PIANO TERRA**

SCALA: 1/100
TAVOLA: 1

REV. 0

PIANTA PIANO PRIMO

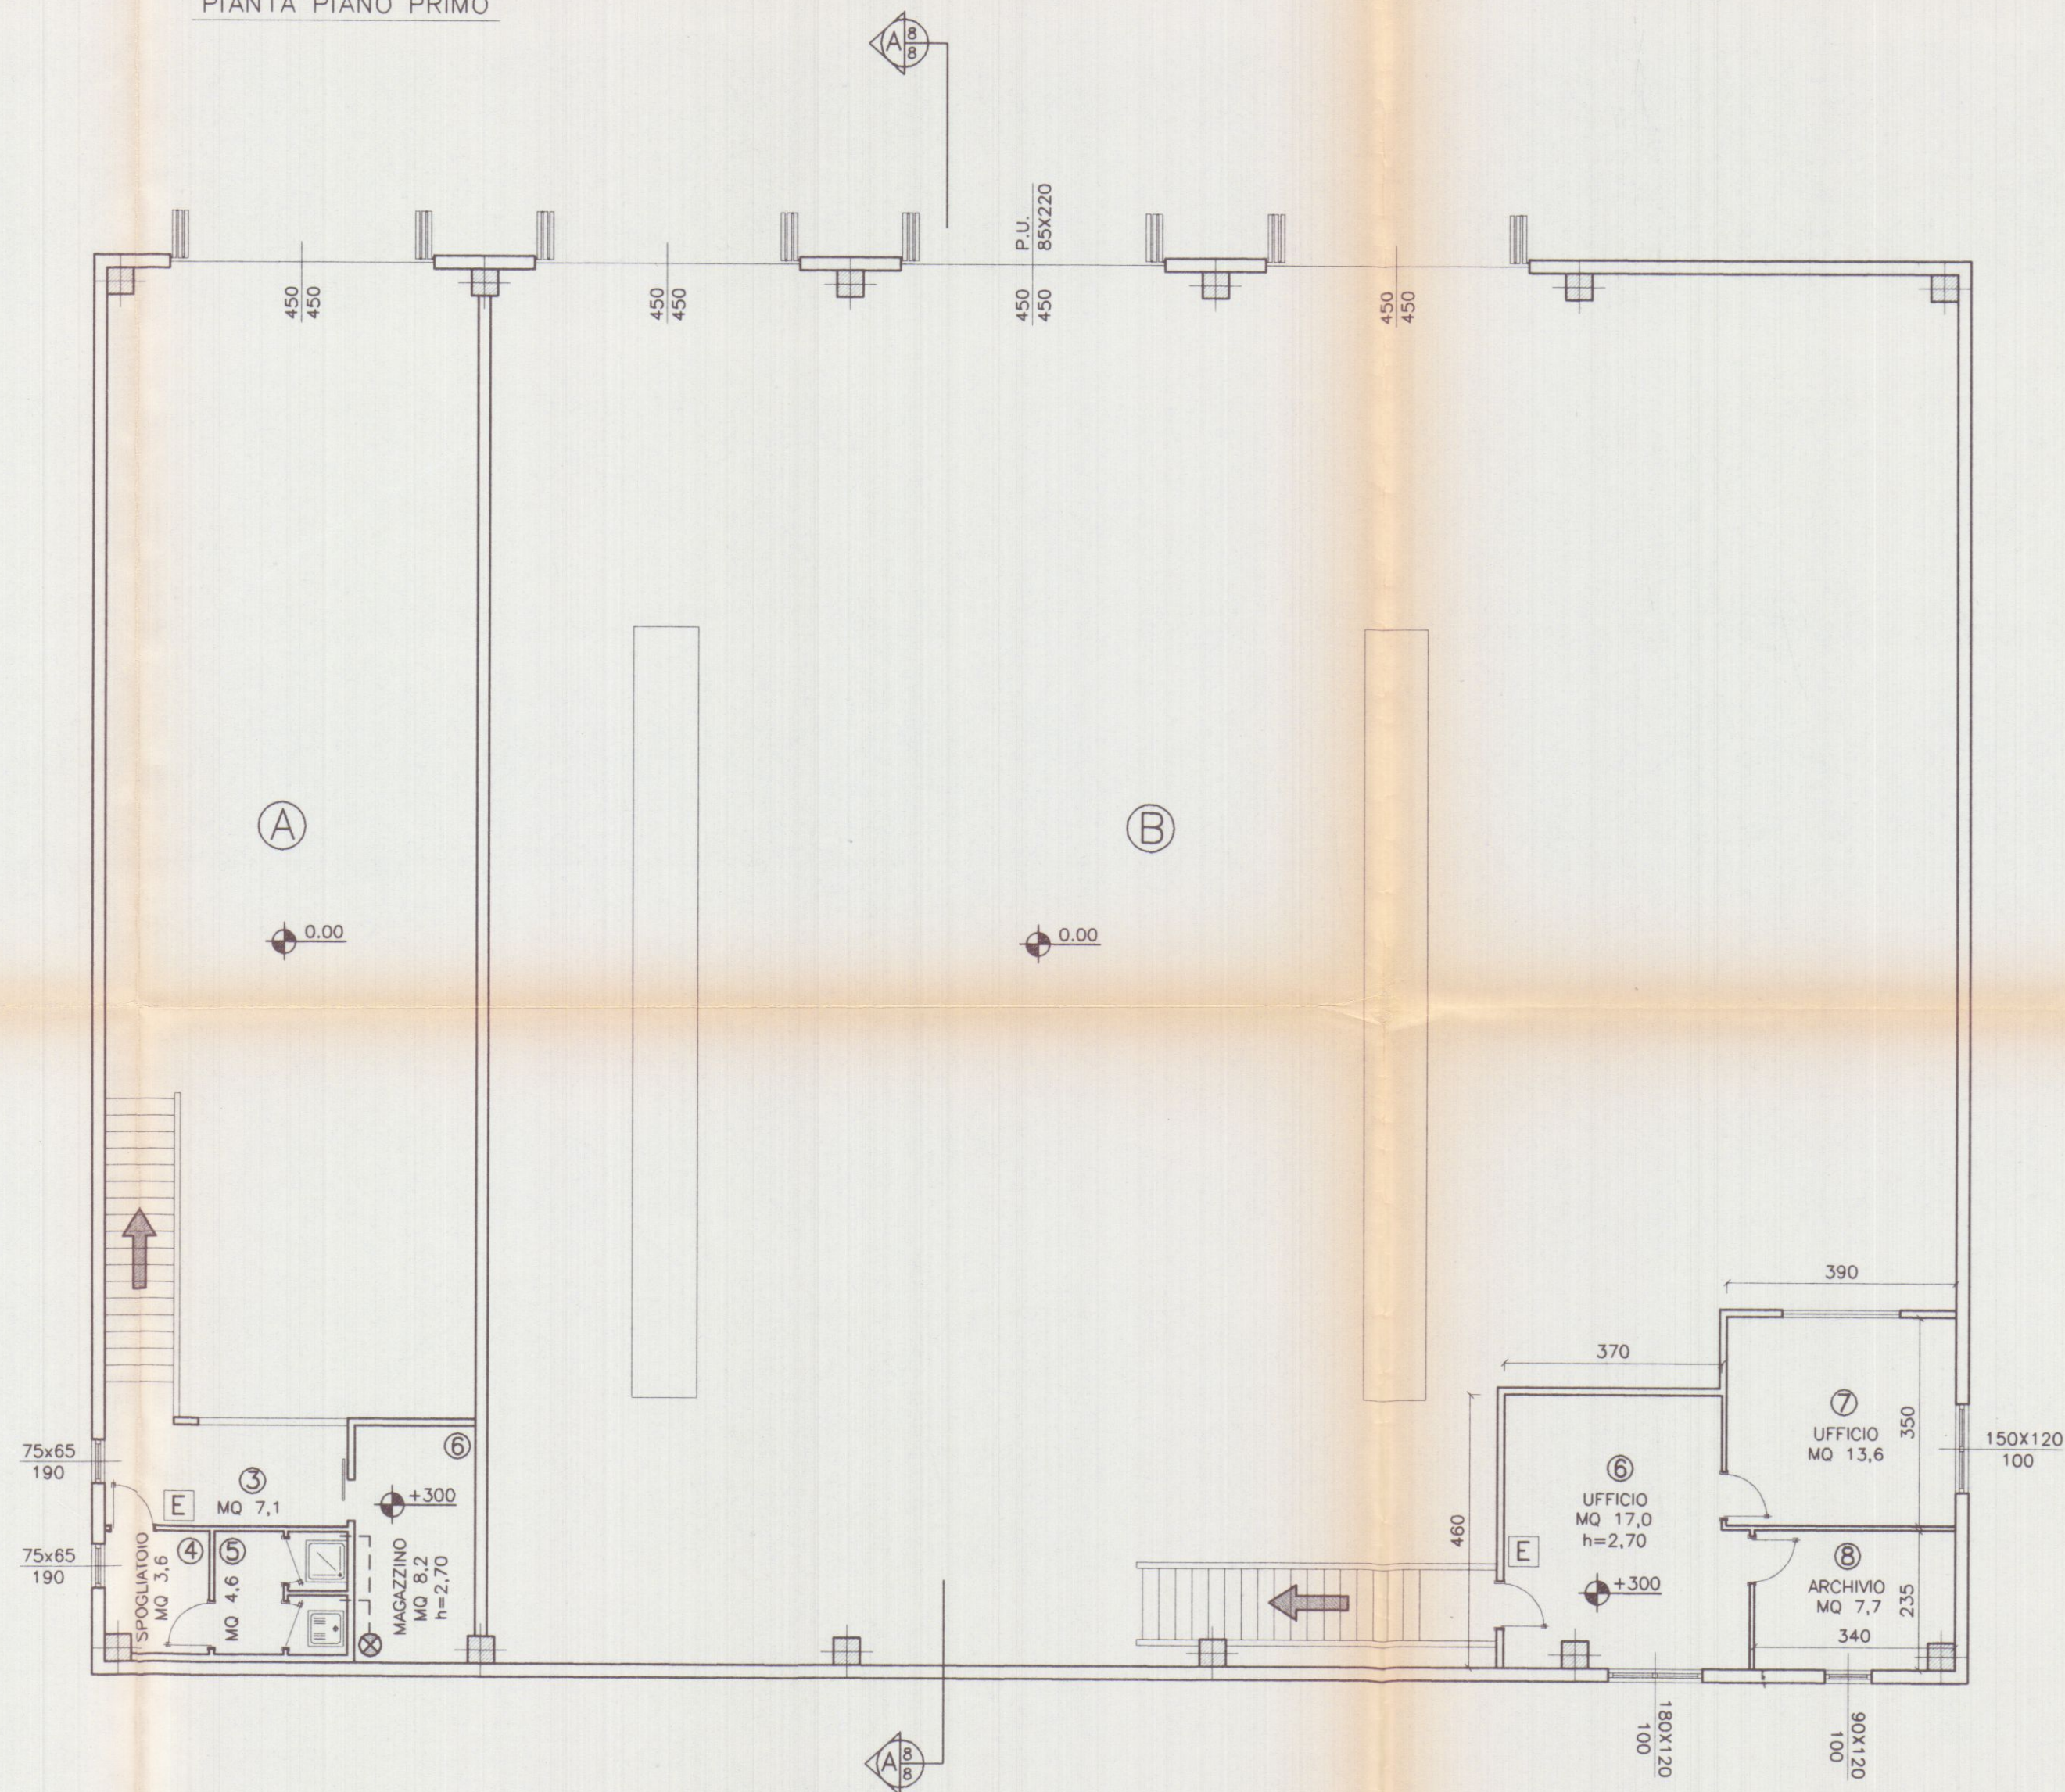

SUPERFICIE DI ILLUMINAZIONE E AERAZIONE

LOTTO A

VANO	DESTINAZIONE	SUP. VANO	RAPP. 1/8	SUP. FINESTRA
3	DISIMPEGNO	7,10	0,89	0,49 < 0,89
4	SPOGLIATOIO	3,60	0,45	0,49 > 0,45
5	W.C.	4,60	ASPIRAZIONE FORZATA	
5	MAGAZZINO	8,20		

SUPERFICIE DI ILLUMINAZIONE E AERAZIONE

LOTTO B

VANO	DESTINAZIONE	SUP. VANO	RAPP. 1/8	SUP. FINESTRA
6	UFFICIO	17,00	2,12	2,16 > 2,12
7	UFFICIO	13,60	1,70	1,80 > 1,70
8	ARCHIVIO	7,70	0,96	1,08 > 0,96

LEGENDA

SIMB. GRAFICO	DESCRIZIONE
←	PERCORSO DI USCITA VERSO L'ALTO
←	PERCORSO DI USCITA ORIZZONTALE
←	PERCORSO DI USCITA VERSO IL BASSO
⌂	IDRANTE A CASSETTA CON TUB. FLESSIBILE DA 25 ml - ESISTENTE
E	ESTINTORE DI TIPO APPROVATO
⌂	TURBINA DI ASPIRAZIONE
○	CAMINO IN LAMIERA ZINCATA
⊗	CAMINO ASPIRAZIONE ARIA
---	ASPIRAZIONE FORZATA SERVIZI IGIENICI
⌂	ESTRATTORI A SOFFITTO Q=1600 Nmc/h

RU.GEST S.r.l.
OFF. VED. COLL. INDUSTRIALI

SO.GE.A. srl
Viale G. Galilei N° 1/A
54031 AVENZA (MS)

A.Re.A. S.p.A.
CARRARA
AUTOTRASPORTI
COPPELLI FRANCO
Via Antica Massa, 4/A
54031 AVENZA (MS)
C.F. CPP FNC 47E31 8832C P.A. 00120190 459

Planimetria di riferimento

PROGETTAZIONE:

Studio Tecnico Ing. Giuseppe FRUZZETTI

COMMITTENTE:

SOGEA S.r.l.
RU. GEST S.r.l. di RUBINI GIOVANNI
AUTOTRASPORTI COPPELLI FRANCO

REV.	DATE	PRIMA USCITA	DESCRIZIONE	DESIGN.	CONTR.	APPROV.

PROPRIETA':

A.Re.A. S.p.a.

OGGETTO:

VARIANTE ALLA C.E. N. 82/99 del 04/05/99

RISTRUTTURAZIONE DI CAPANNONE INDRUSTRIALE
Area Retroportuale - Viale Zaccagna

TITOLO:

PIANTA PIANO PRIMO


SCALA

1/100


TAVOLA

2


REV. 0

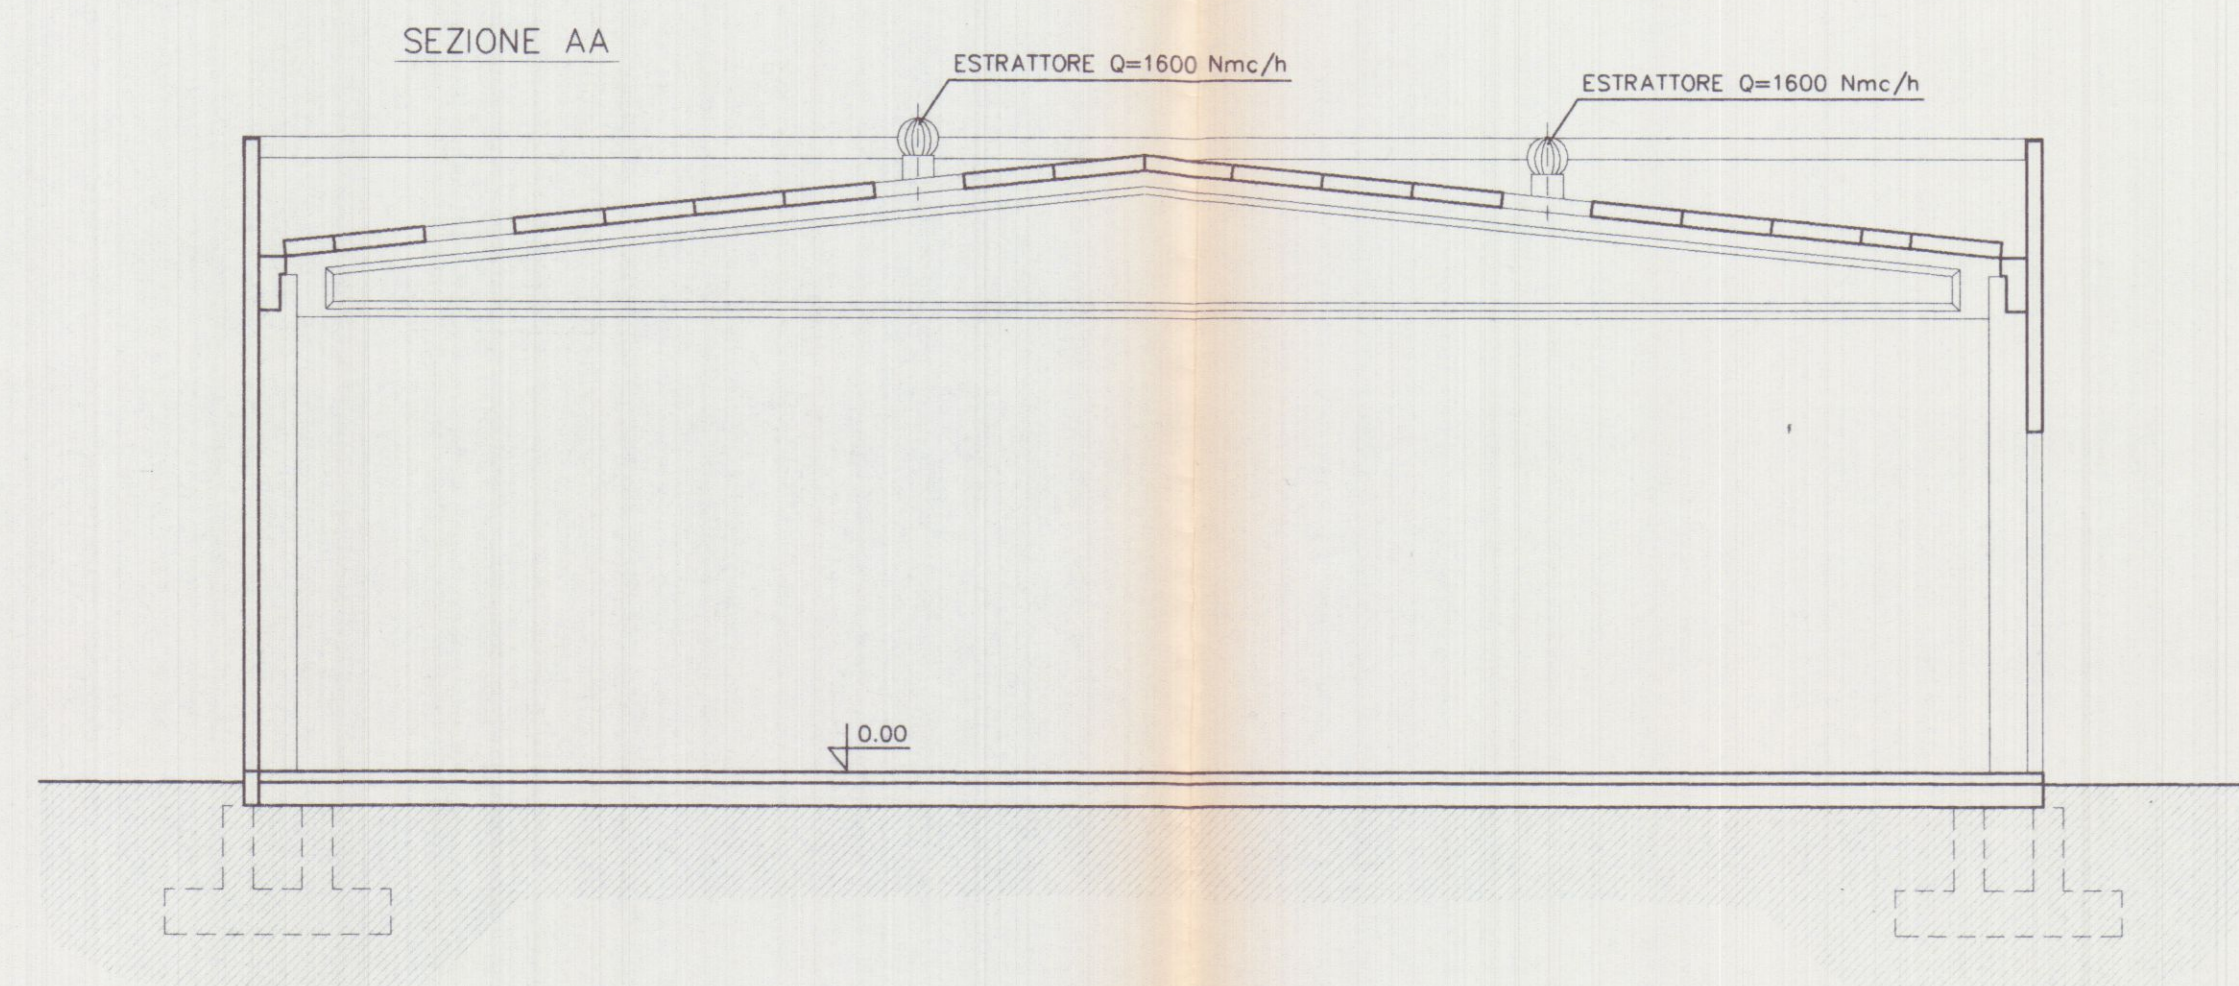


PROSPETTO OVEST

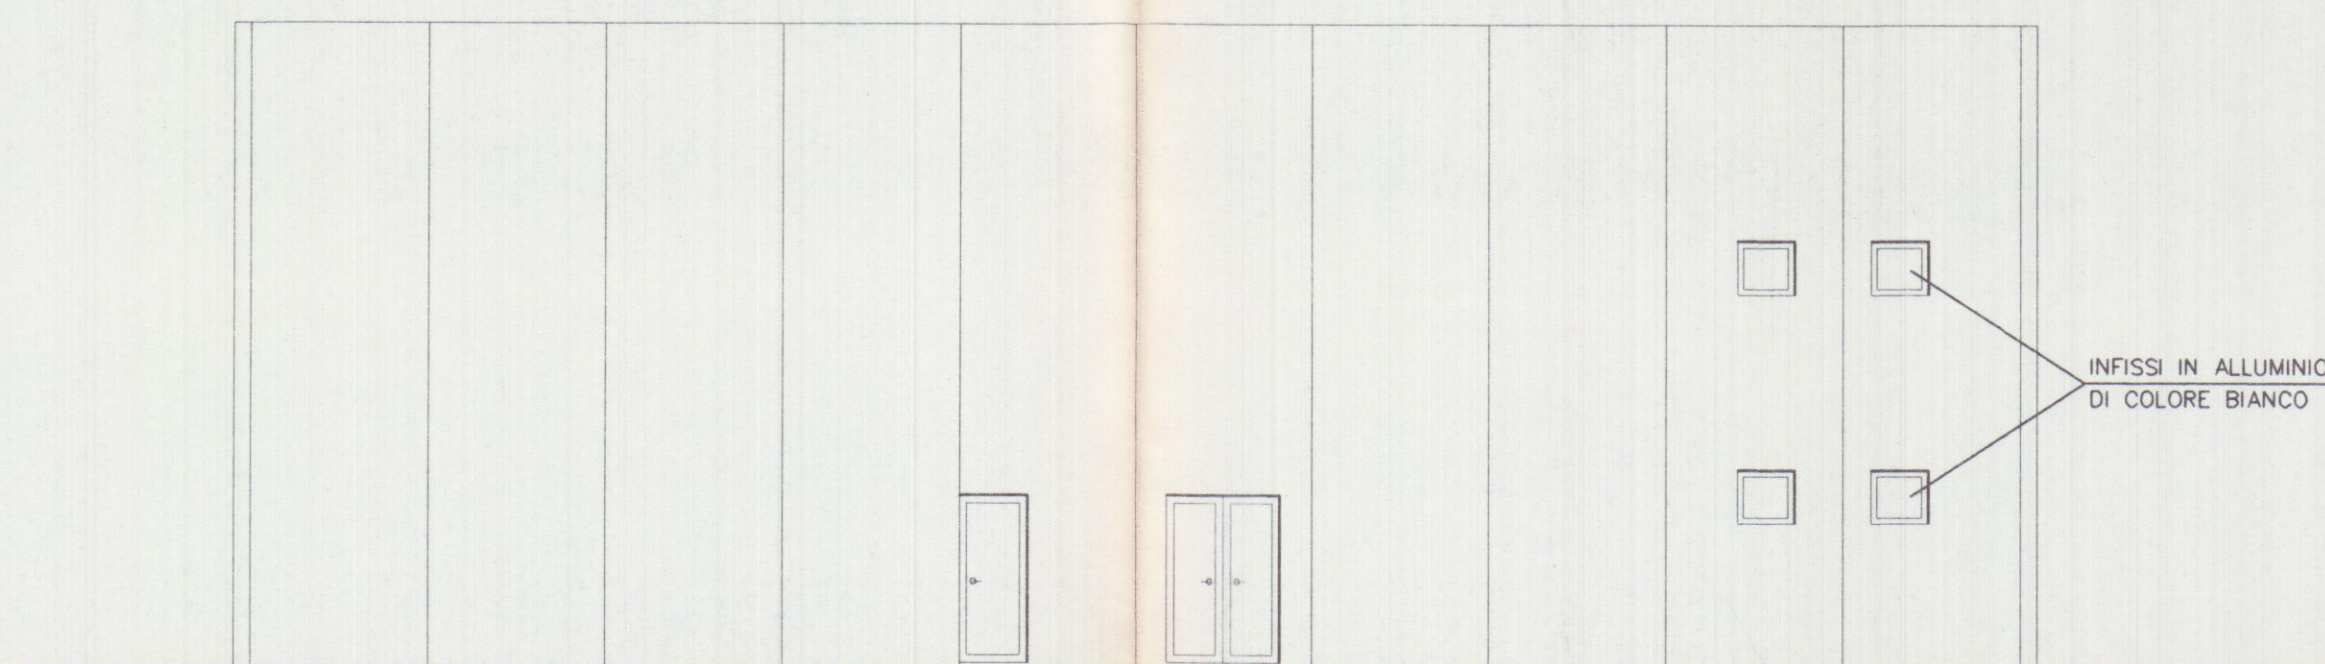


PROSPETTO EST

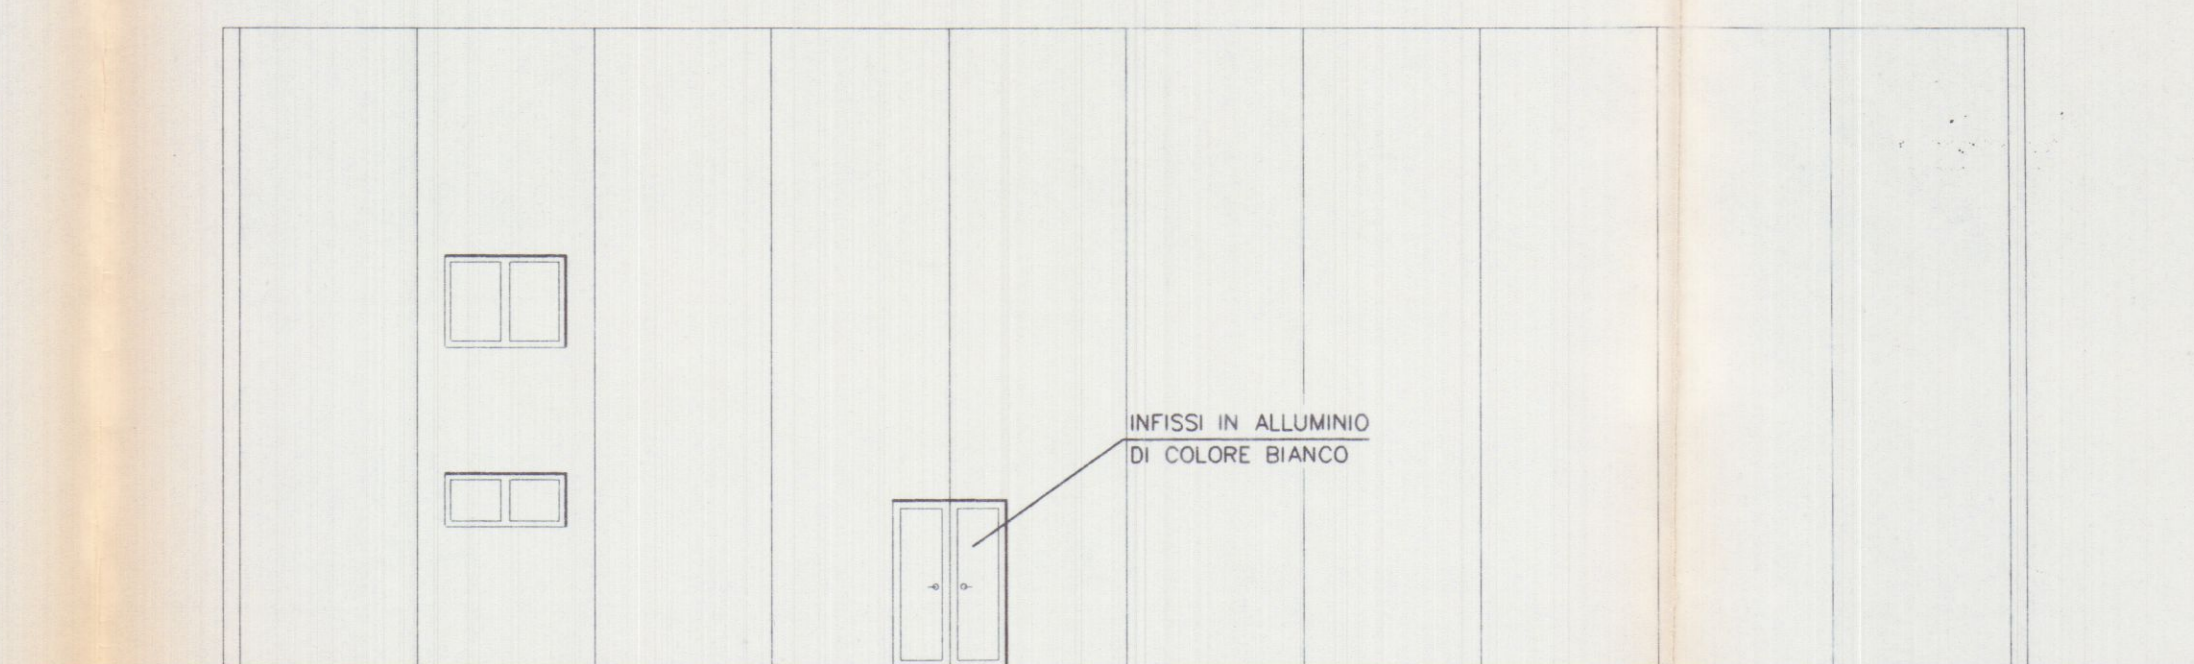

PROSPETTO NORD

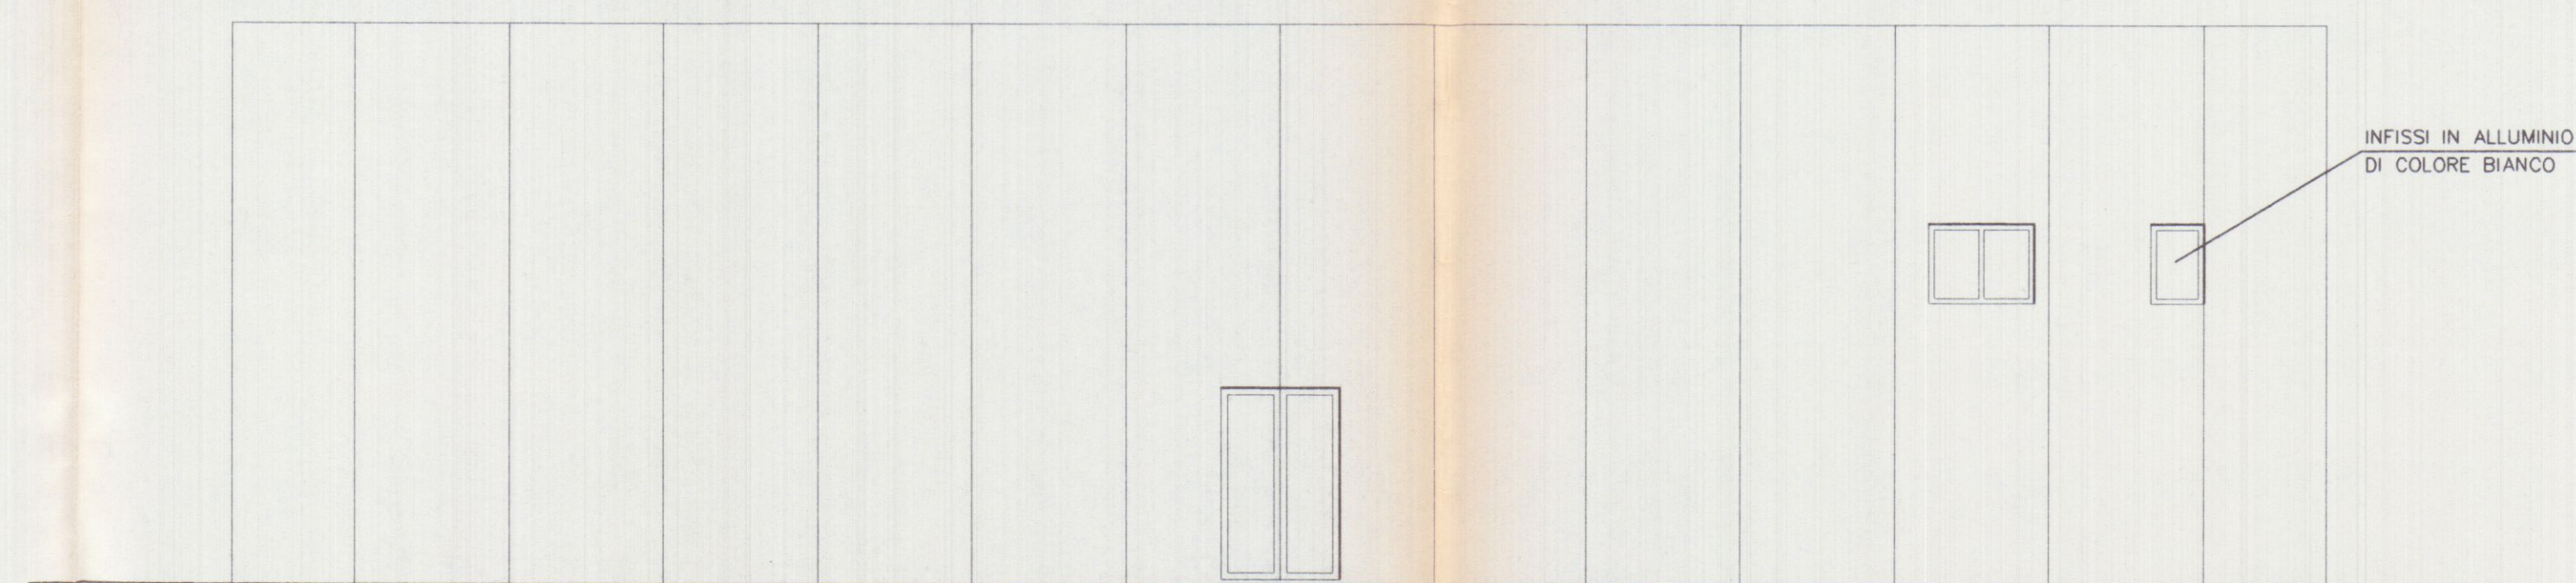

PROSPETTO SUD

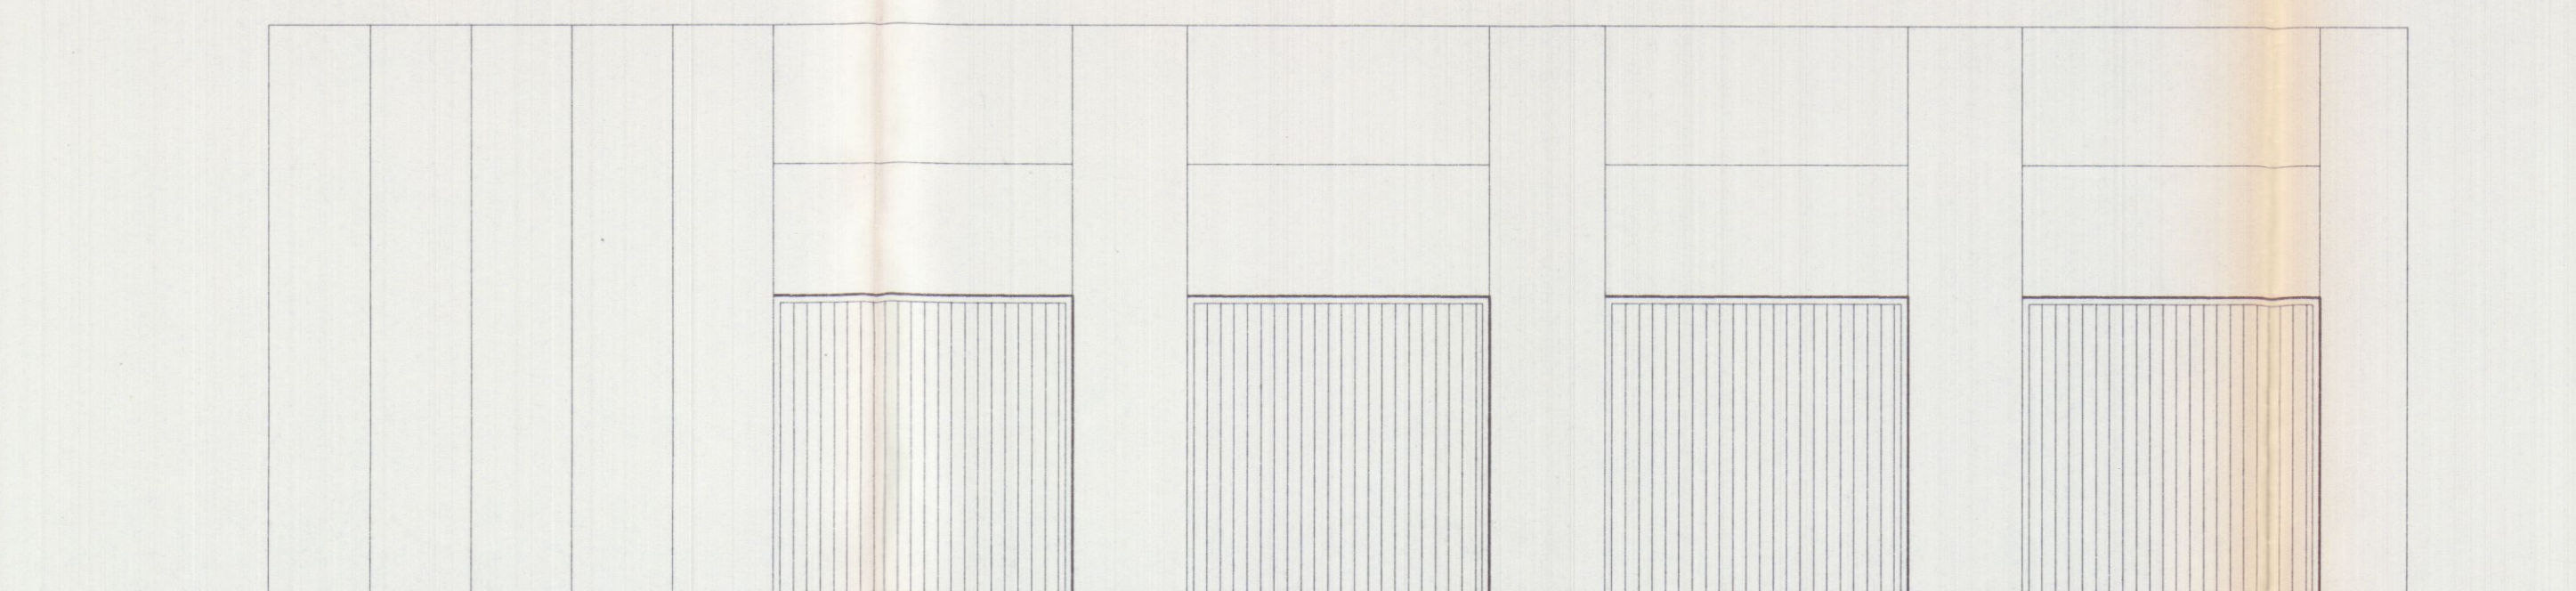

COMUNE DI CARRARA
18 FEB. 2002

RU.GEST SRL
RUBINI GIOVANNI INDUSTRIALI

SO.GE.A. srl
Viale G. Galilei N° 1/A
54031 AVENZA CARRARA

A.Re.A. Sp.A.
CARRARA

AUTOTRASPORTI COPPELLI FRANCO
Via Antica Massa, 4/A
54031 AVENZA (MS)
C.I. CPP FNC 4733 08030 AVA 00120190 459

Planimetria di riferimento

PROGETTAZIONE:
Studio Tecnico Ing. Giuseppe FRUZZETTI

COMMITTENTE:
SOGEA S.r.l.
RU. GEST S.r.l. di RUBINI GIOVANNI
AUTOTRASPORTI COPPELLI FRANCO

REV.	DATE	DESCRIZIONE	DESIGN.	CONTR.	APPROV.
		PRIMA USCITA			

PROPRIETA': **A.Re.A. S.p.a.**


OGGETTO: VARIANTE ALLA C.E. N. 82/99 del 04/05/99
RISTRUTTURAZIONE DI CAPANNONE INDUSTRIALE
Area Retroportuale - Viale Zaccagna

TITOLO: PROSPETTI - SEZIONE AA

SCALA: 1/100
TAVOLA: 3

REV: 0

PIANTA PIANO PRIMO

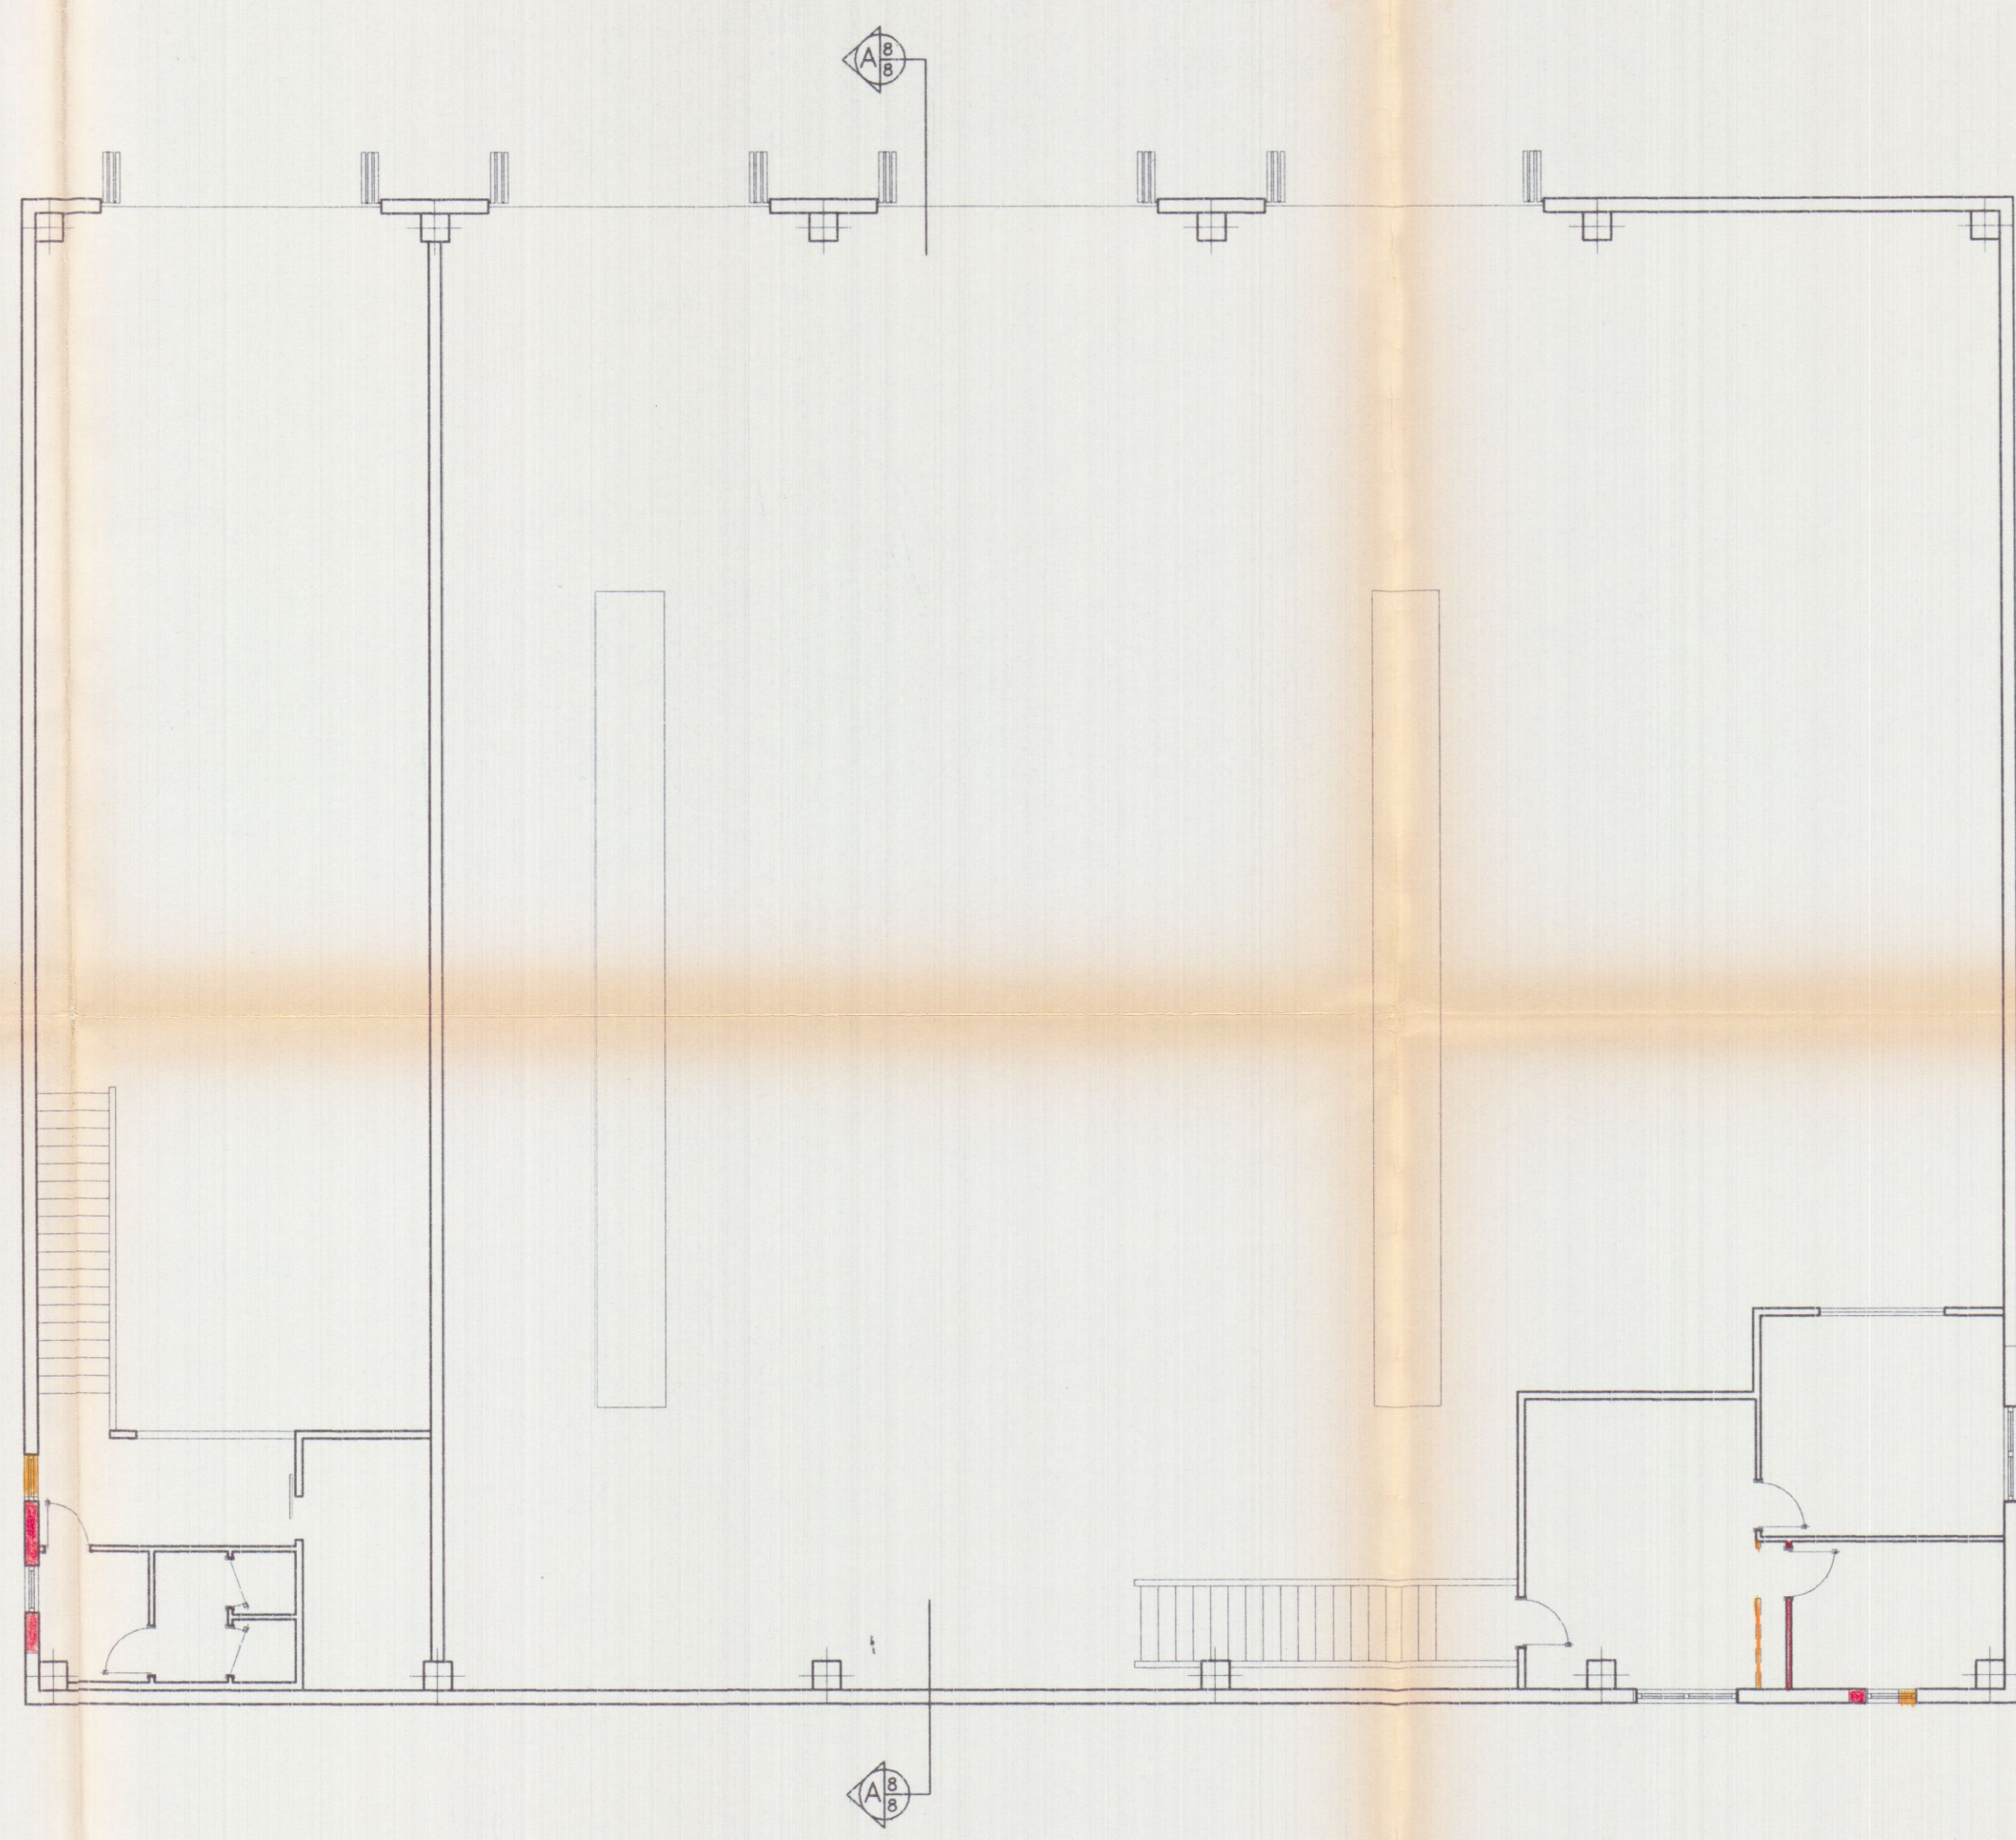

NUOVA COSTRUZIONE
DEMOLIZIONE

COMUNE DI CARRARA
18 FEB. 2002

RUGEST SRL
OFF. TECN. INDUSTRIALI

SO.GE.A. srl
Viale G. Galilei N° 1/A
54051 AVENZA CARRARA

A.Re.A. S.p.A.
CARRARA

AUTOTRASPORTI COPPELLI FRANCO
Via Antica Massa, 4/A
54051 AVENZA (MS)
C.F. CPP PNC 0751 00350 / T.V.A. 00720190459

Planimetria di riferimento

PROGETTAZIONE:
Studio Tecnico Ing. Giuseppe FRUZZETTI

COMMITTENTE:
SOGEA S.r.l.
RU. GEST S.r.l. di RUBINI GIOVANNI
AUTOTRASPORTI COPPELLI FRANCO

REV.	DATE	DESCRIZIONE	DESIGN.	CONTR.	APPROV.

PROPRIETA': **A.Re.A. S.p.a.**

OGGETTO: VARIANTE ALLA C.E. N. 82/99 del 04/05/99
RISTRUTTURAZIONE DI CAPANNONE INDUSTRIALE
Area Retroportuale - Viale Zaccagna

TITOLO: RAFFRONTO
PIANTA PIANO PRIMO


File: 5_P1_VAR

SCALA: 1/100

TAVOLA: 5

REV: 0

PIANTA PIANO TERRA

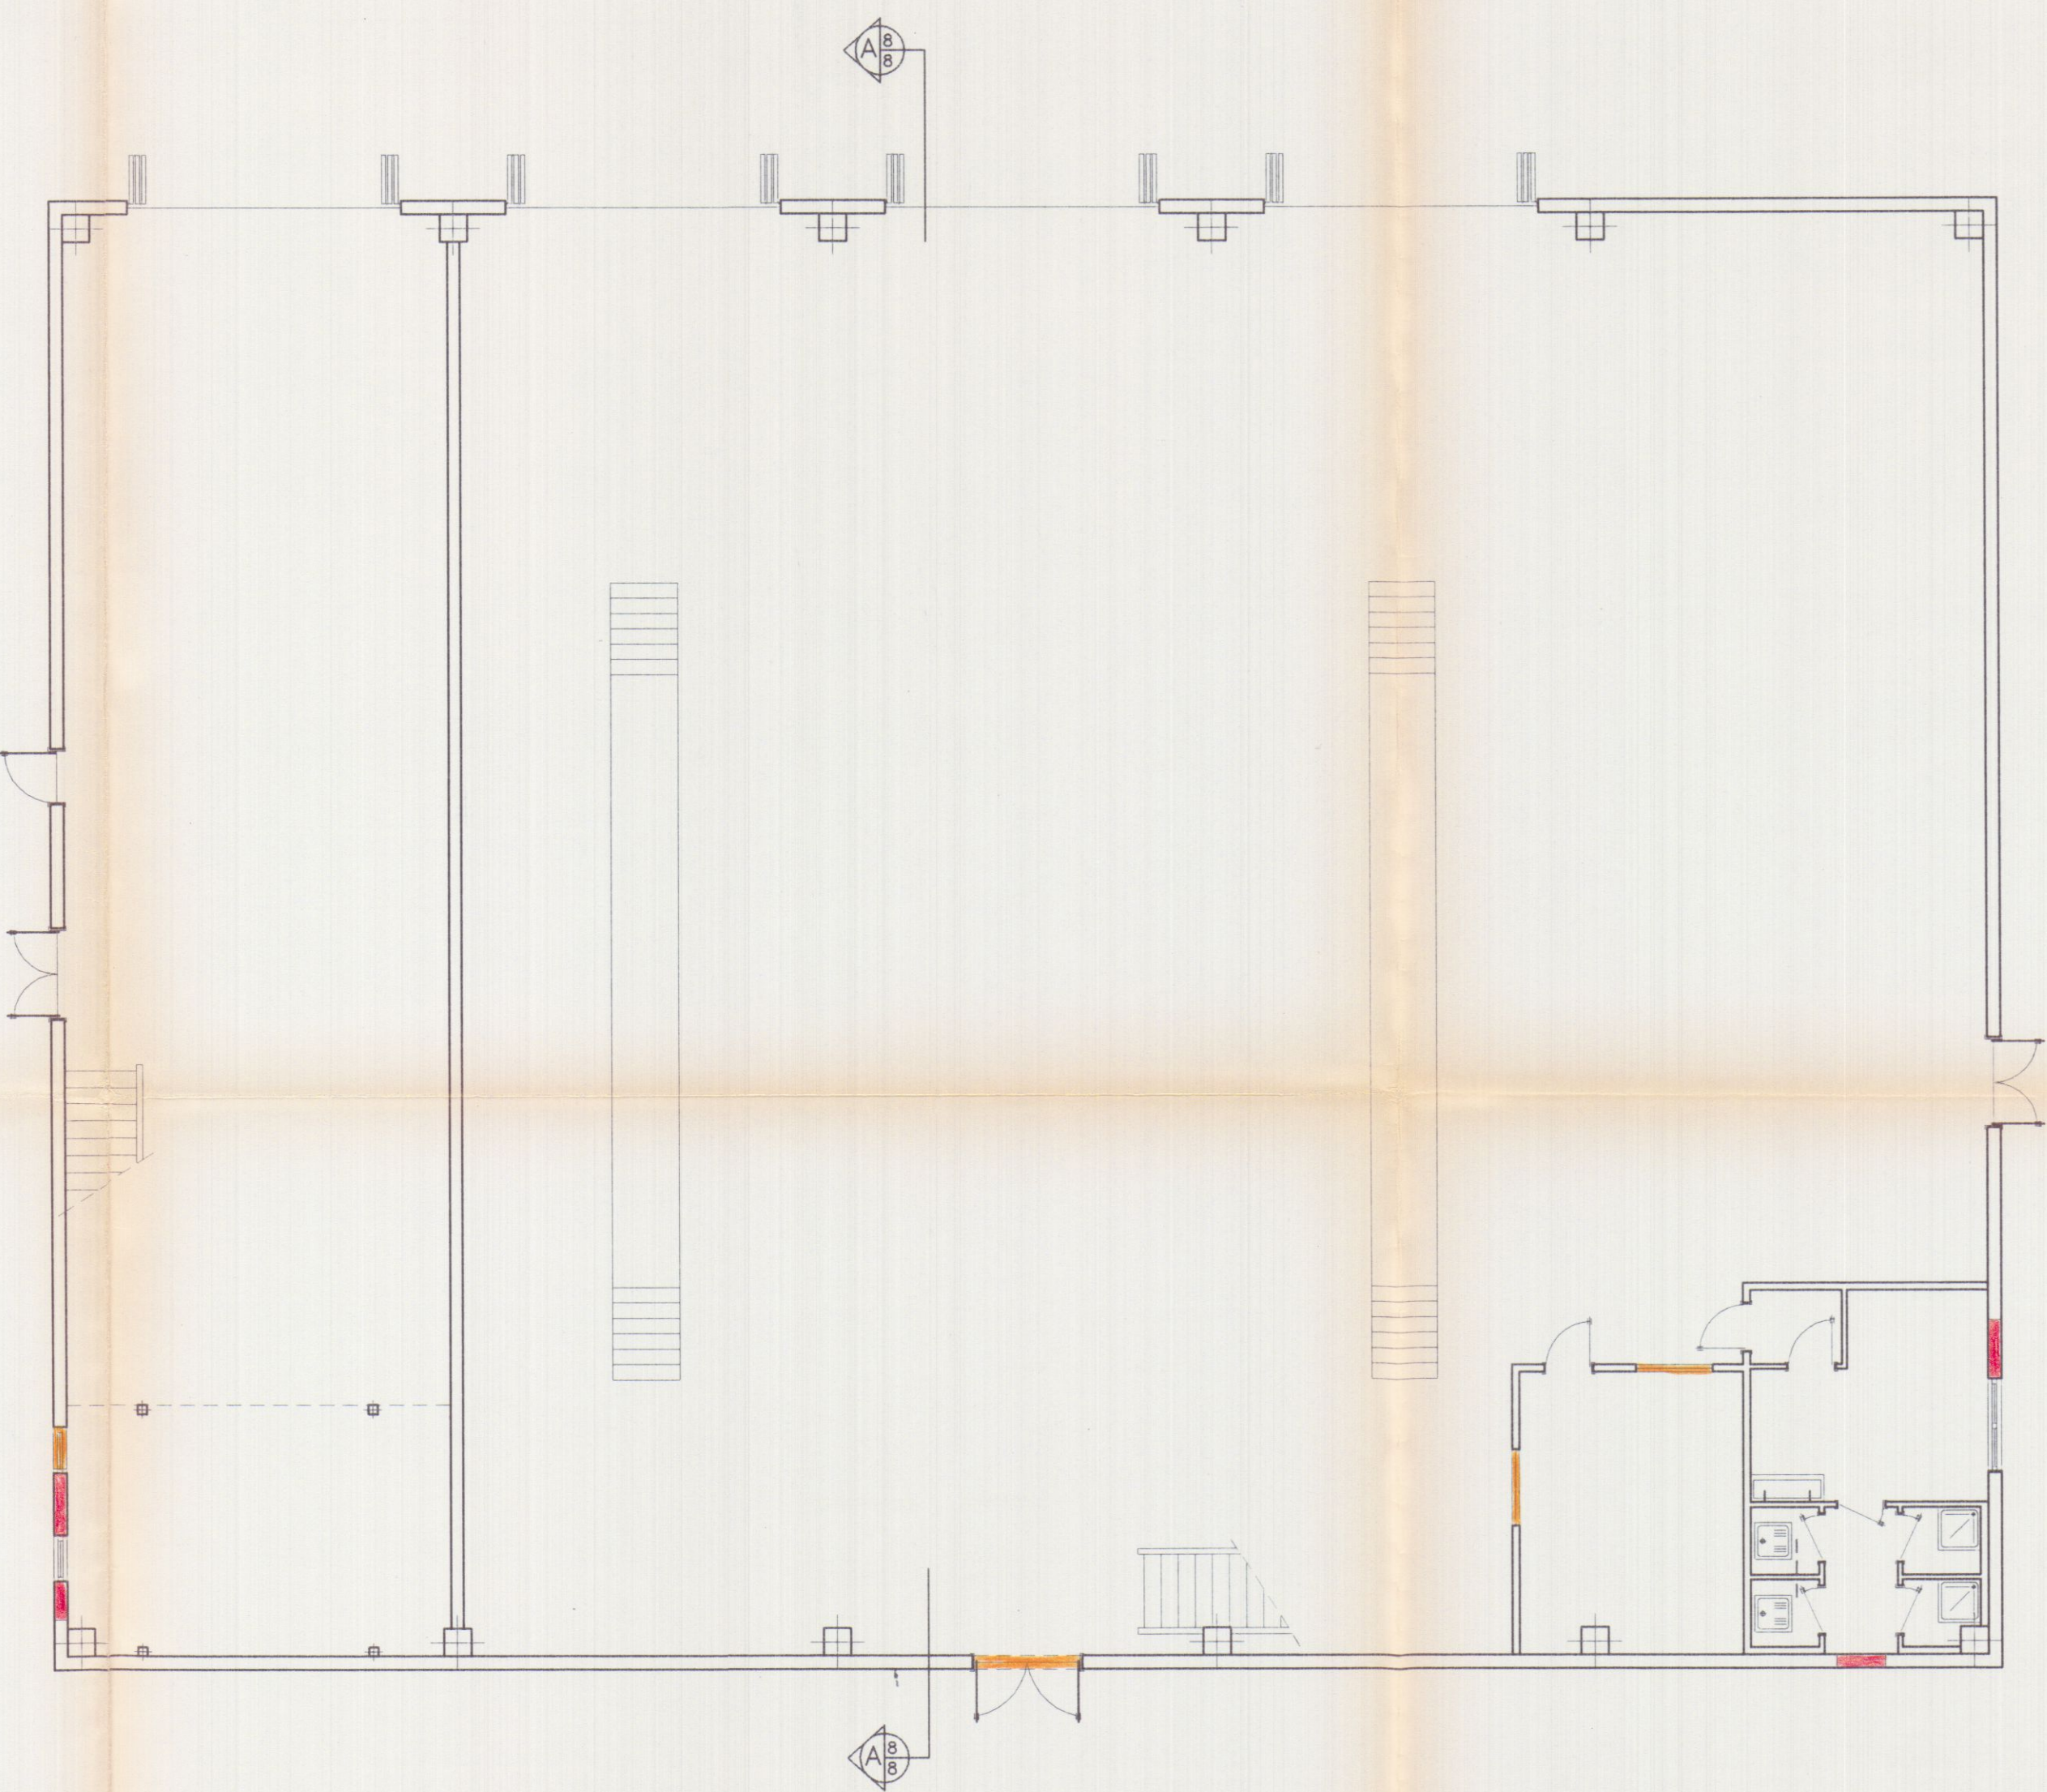

■ NUOVA COSTRUZIONE
■ DEMOLIZIONE

SO.GE.A. srl
Viale G. Galilei N° 1/A
54031 AVENSA CARRARA

A.Re.A. S.p.A.
CARRARA

AUTOTRASPORTI
COPPELLI FRANCO
Via Antica Massa, 4/A
54031 AVENSA (MS)
C.F. P.F. 4731 84000 / FAV A 01120190 459

Planimetria di riferimento

PROGETTAZIONE:
Studio Tecnico Ing. Giuseppe FRUZZETTI

COMMITTENTE:
SOGEA S.r.l.
RU. GEST S.r.l. di RUBINI GIOVANNI
AUTOTRASPORTI COPPELLI FRANCO

REV.	DATE	DESCRIZIONE	DESIGN.	CONTR.	APPROV.

PRIMA USCITA

PROPRIETA': **A.Re.A. S.p.a.**

OGGETTO: **VARIANTE ALLA C.E. N. 82/99 del 04/05/99**
RISTRUTTURAZIONE DI CAPANNONE INDUSTRIALE
Area Retroportuale - Viale Zaccagna


TITOLO: **RAFFRONTO**
PIANTA PIANO TERRA

SCALA: **1/100**


TAVOLA: **4**

REV. **0**


SEZIONE AA

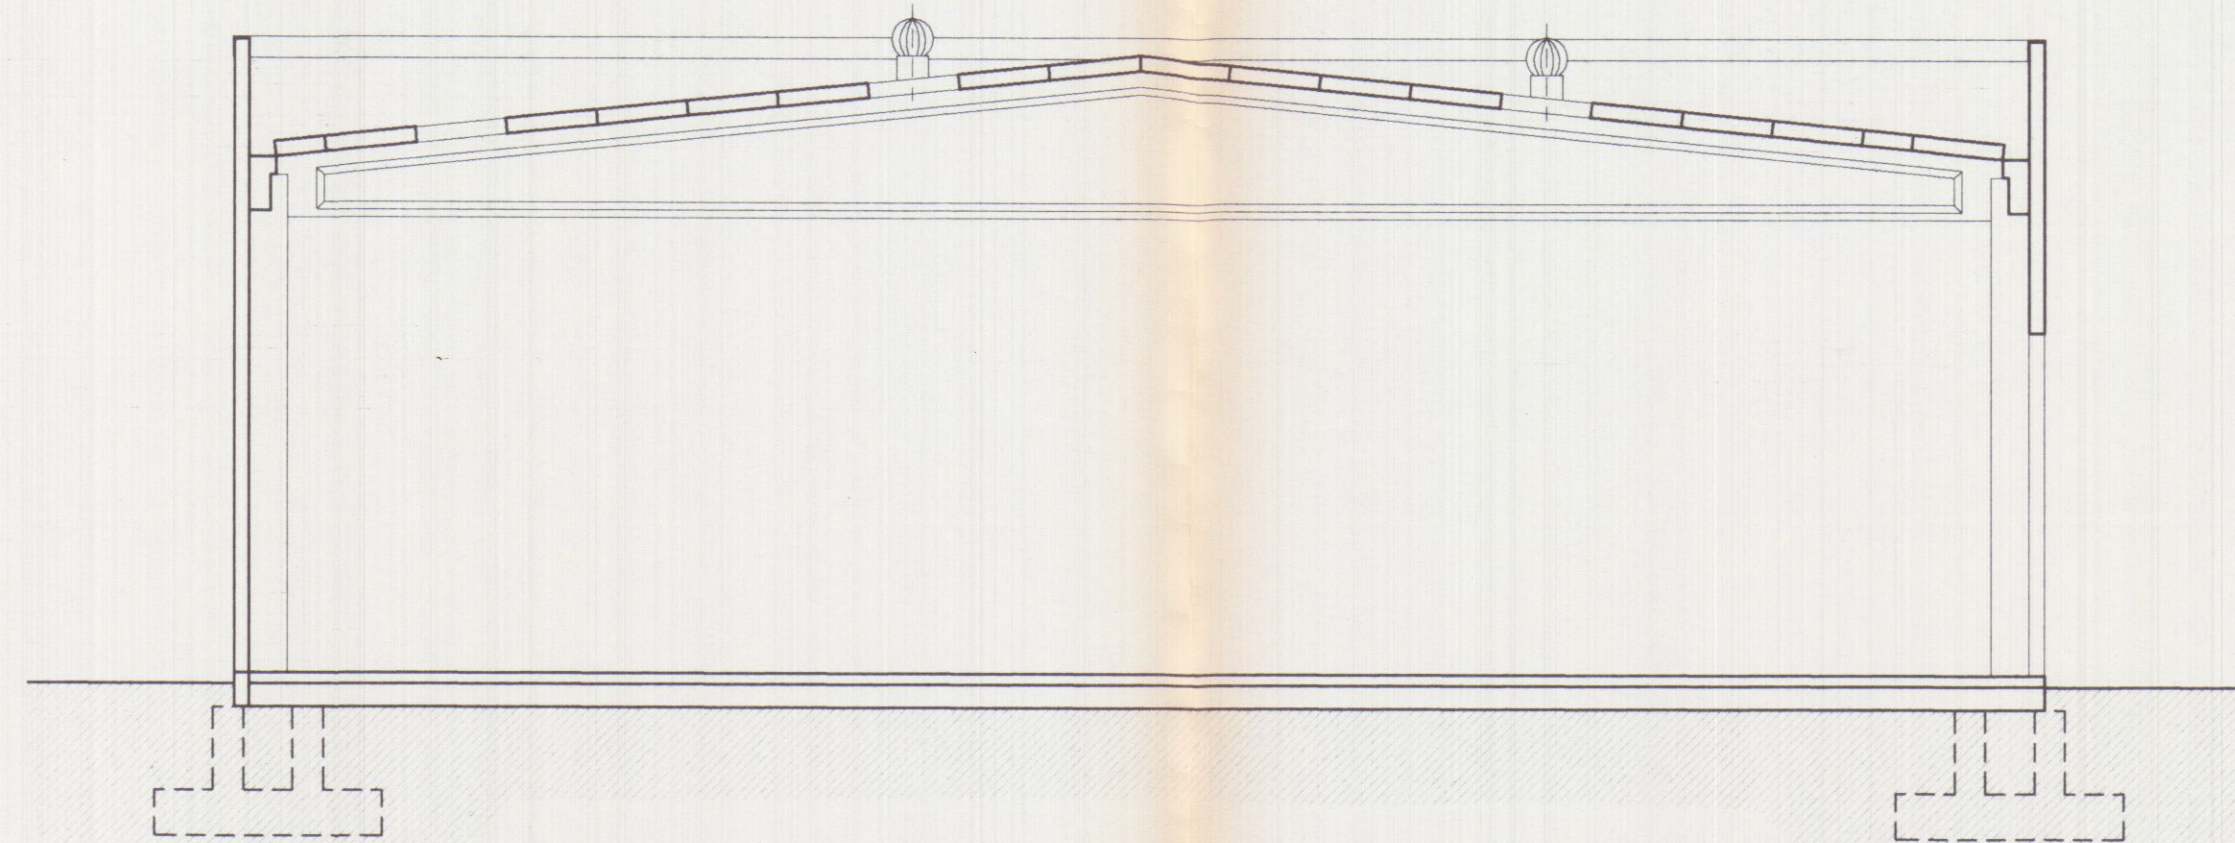


PROSPETTO OVEST

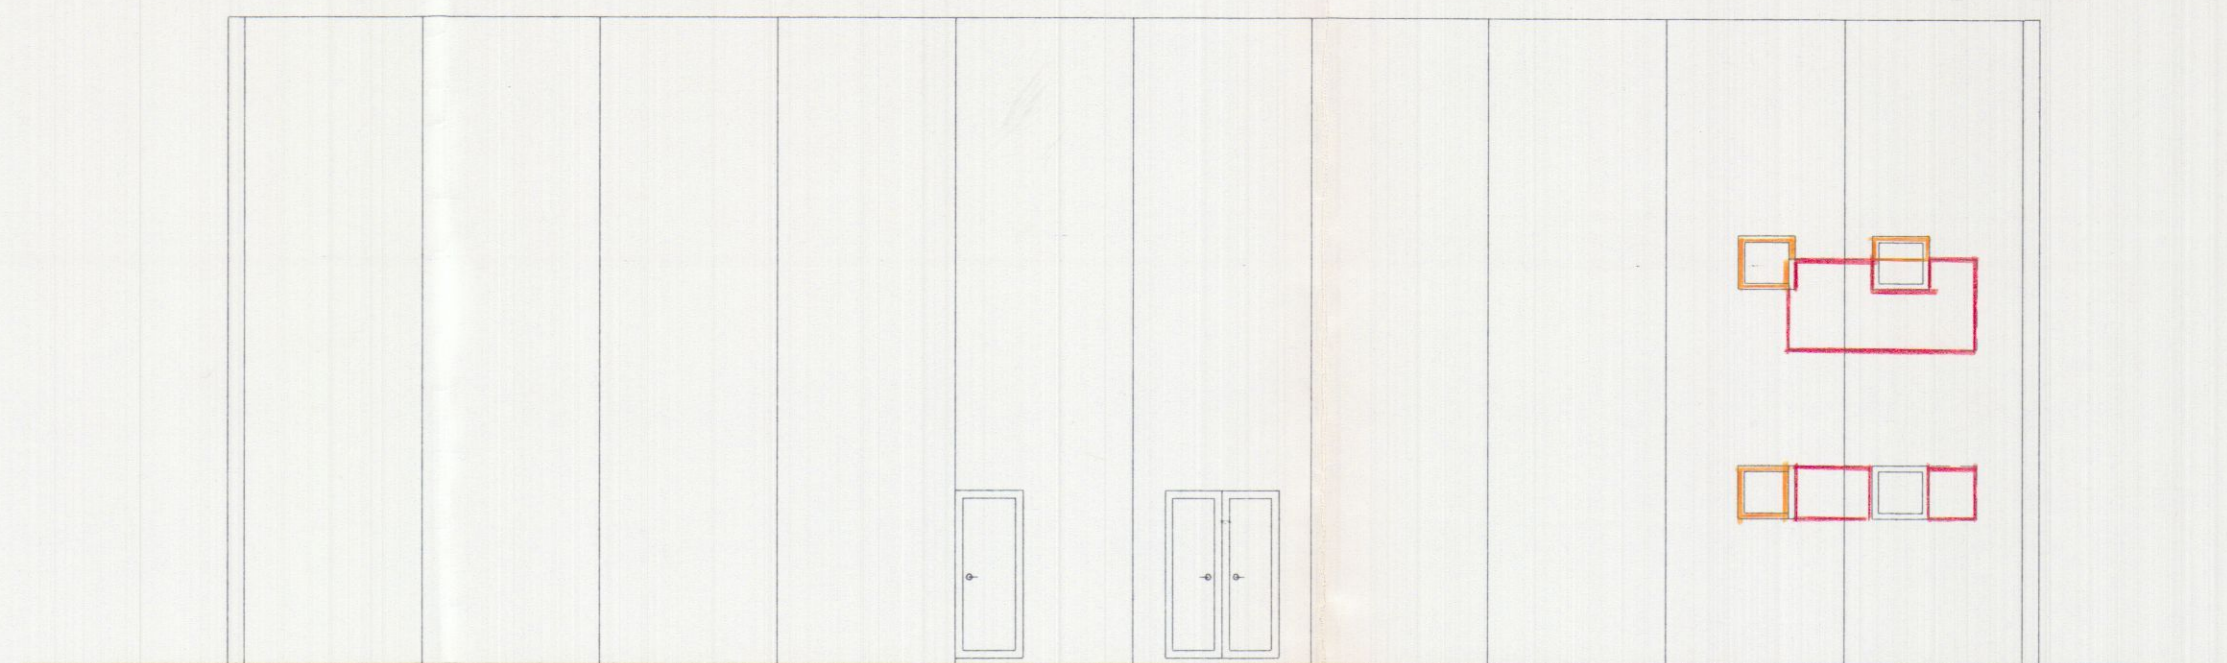


PROSPETTO EST

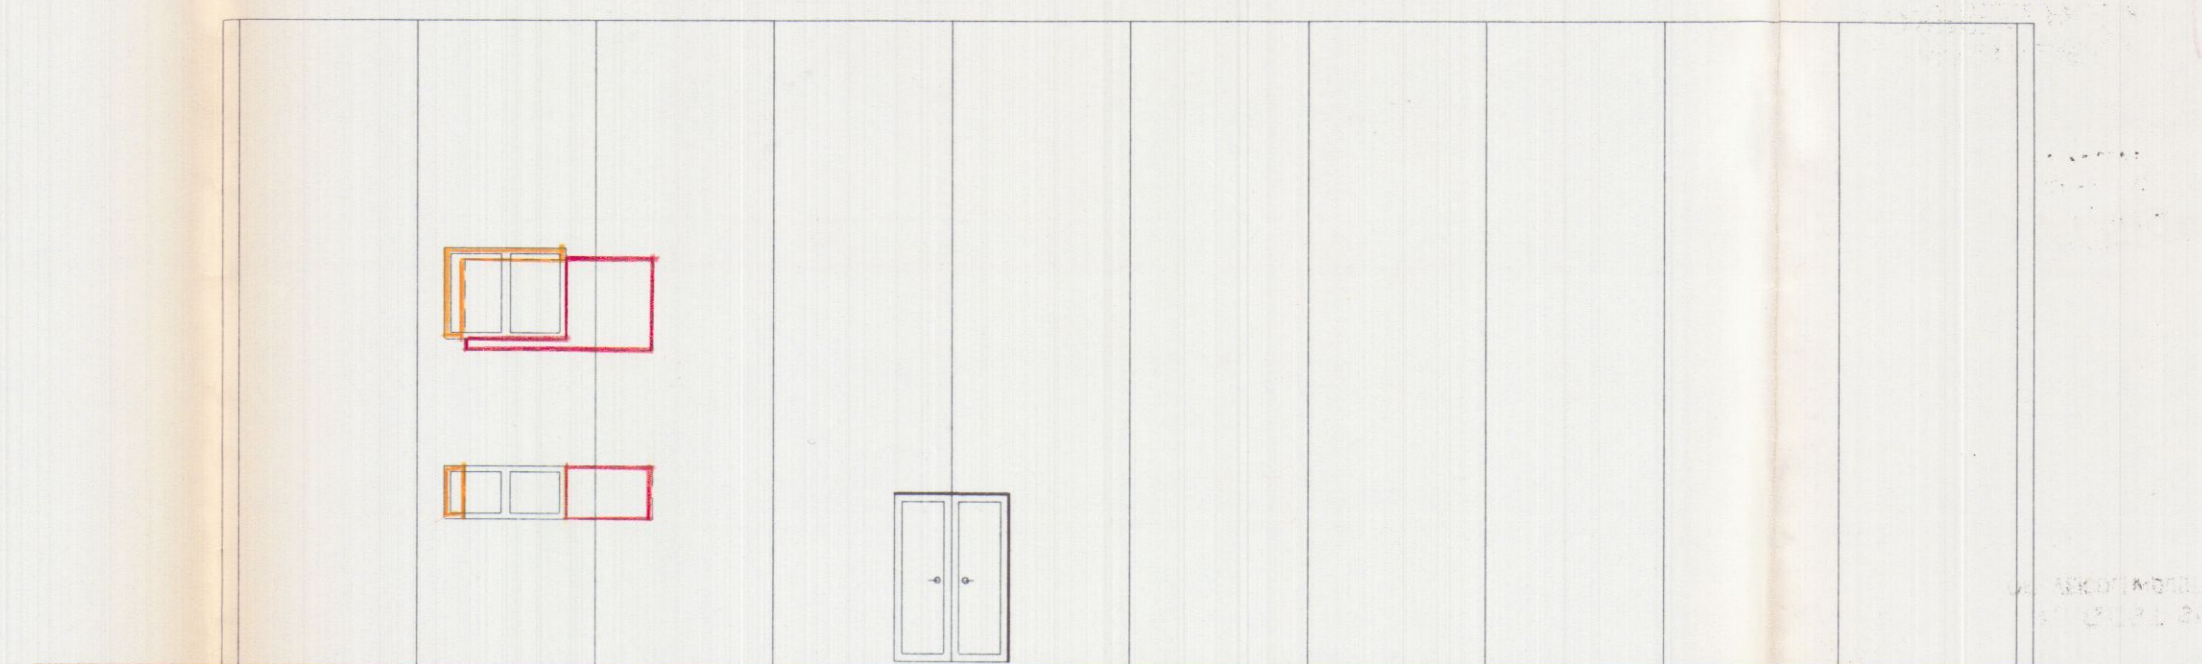

PROSPETTO NORD

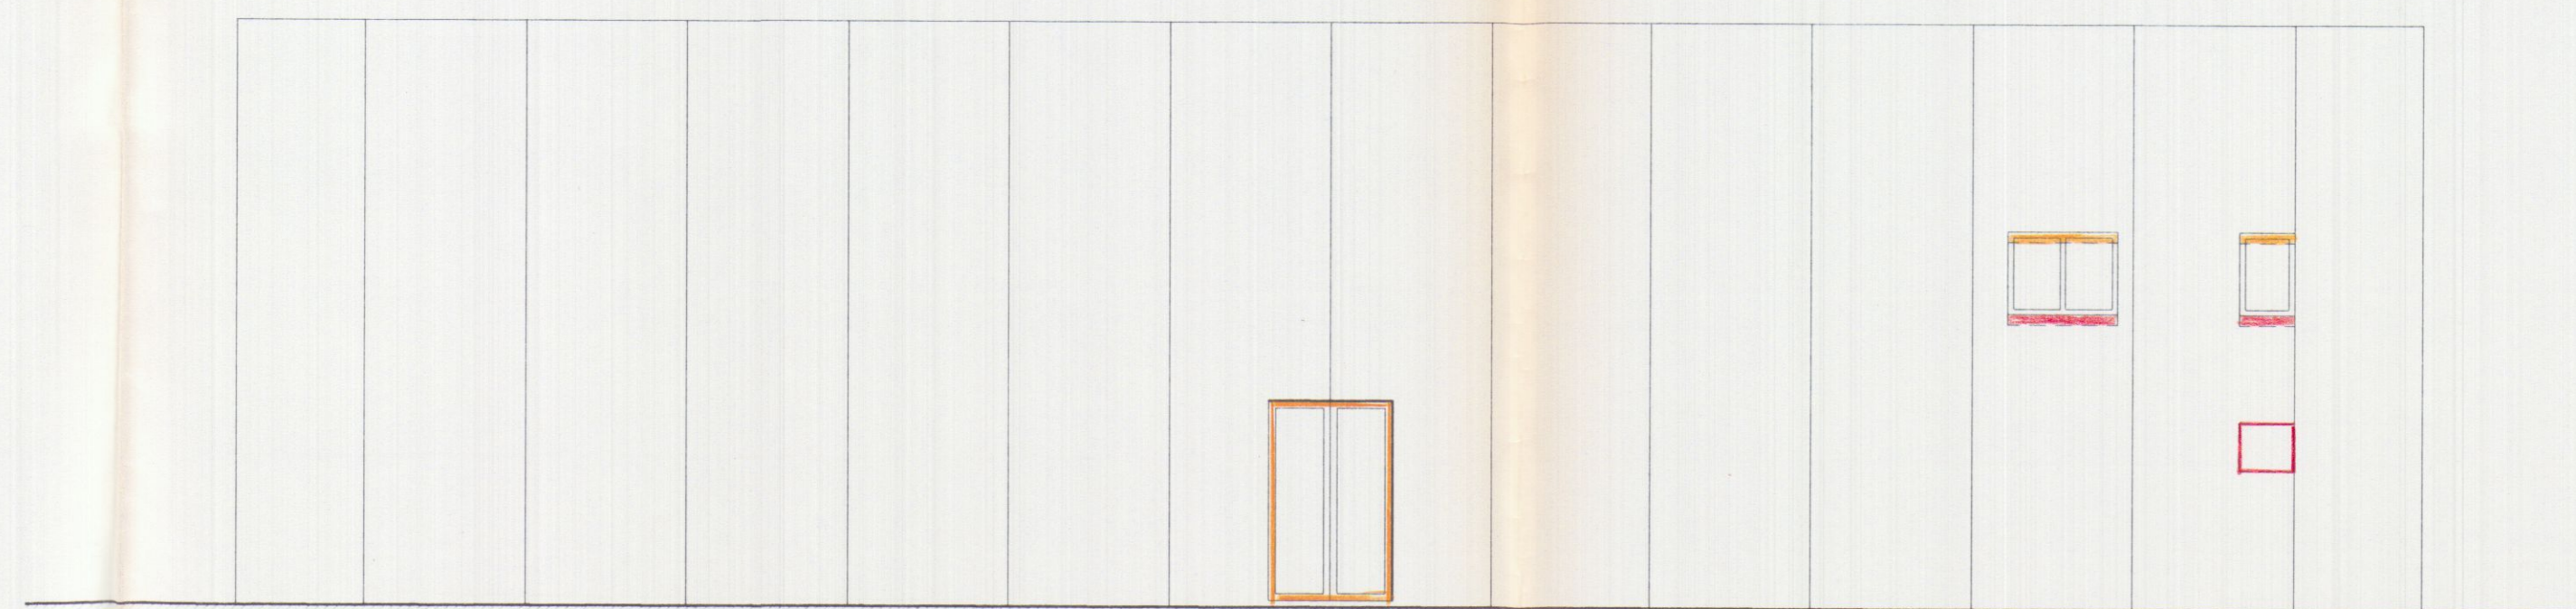


PROSPETTO SUD

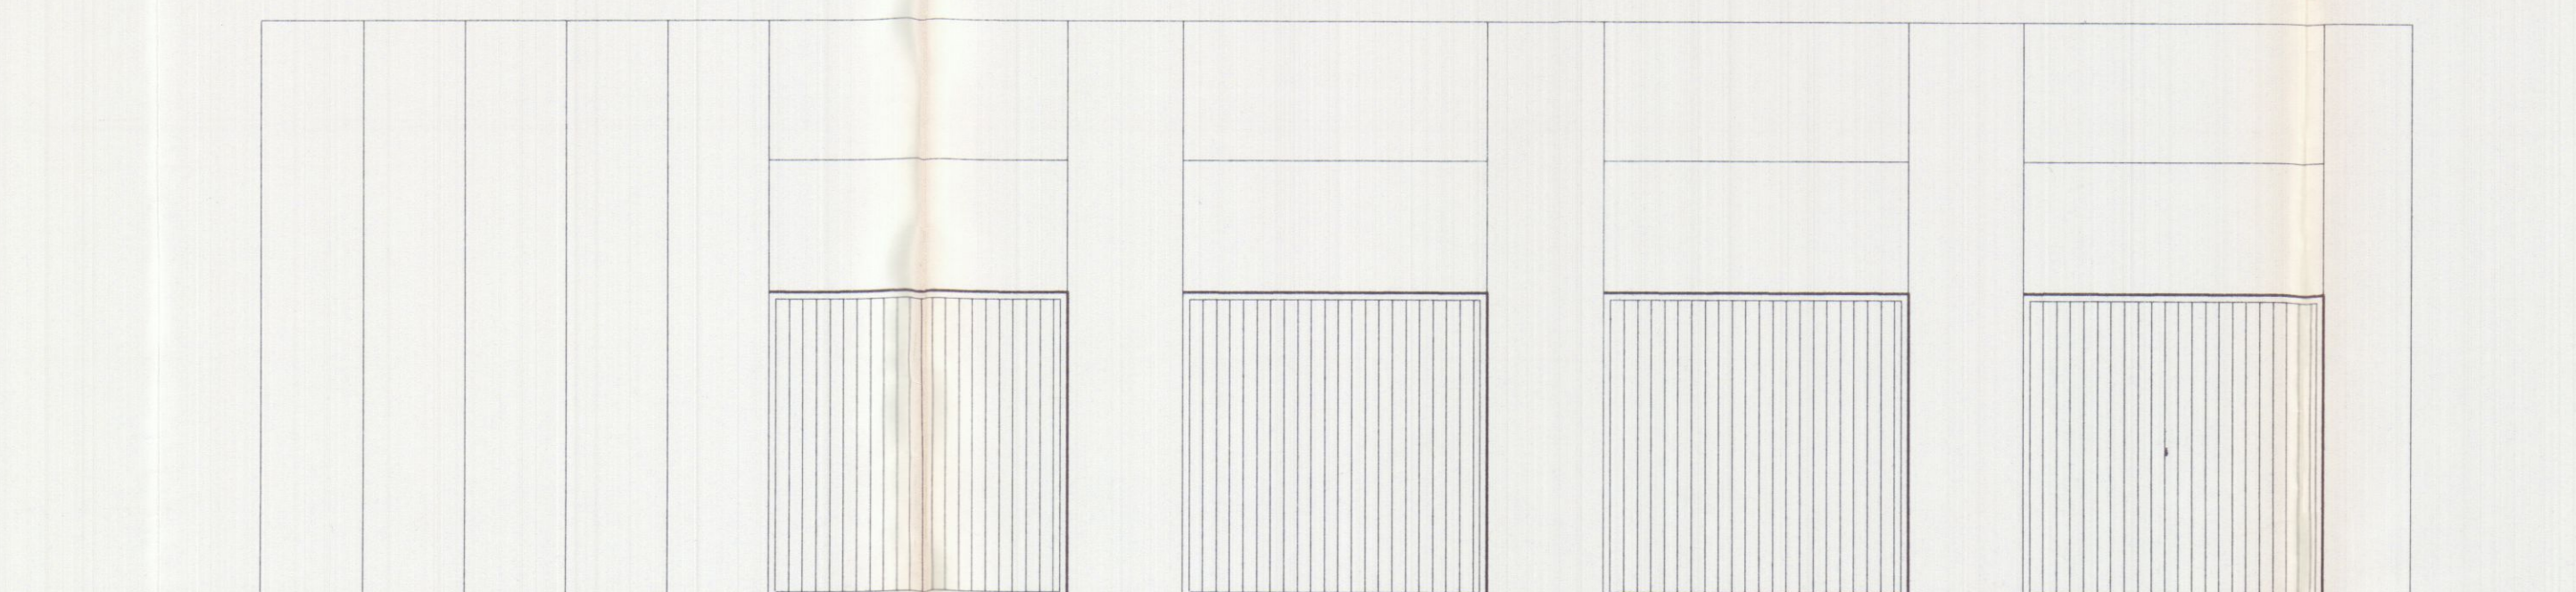

■ NUOVA COSTRUZIONE

□ DEMOLIZIONE

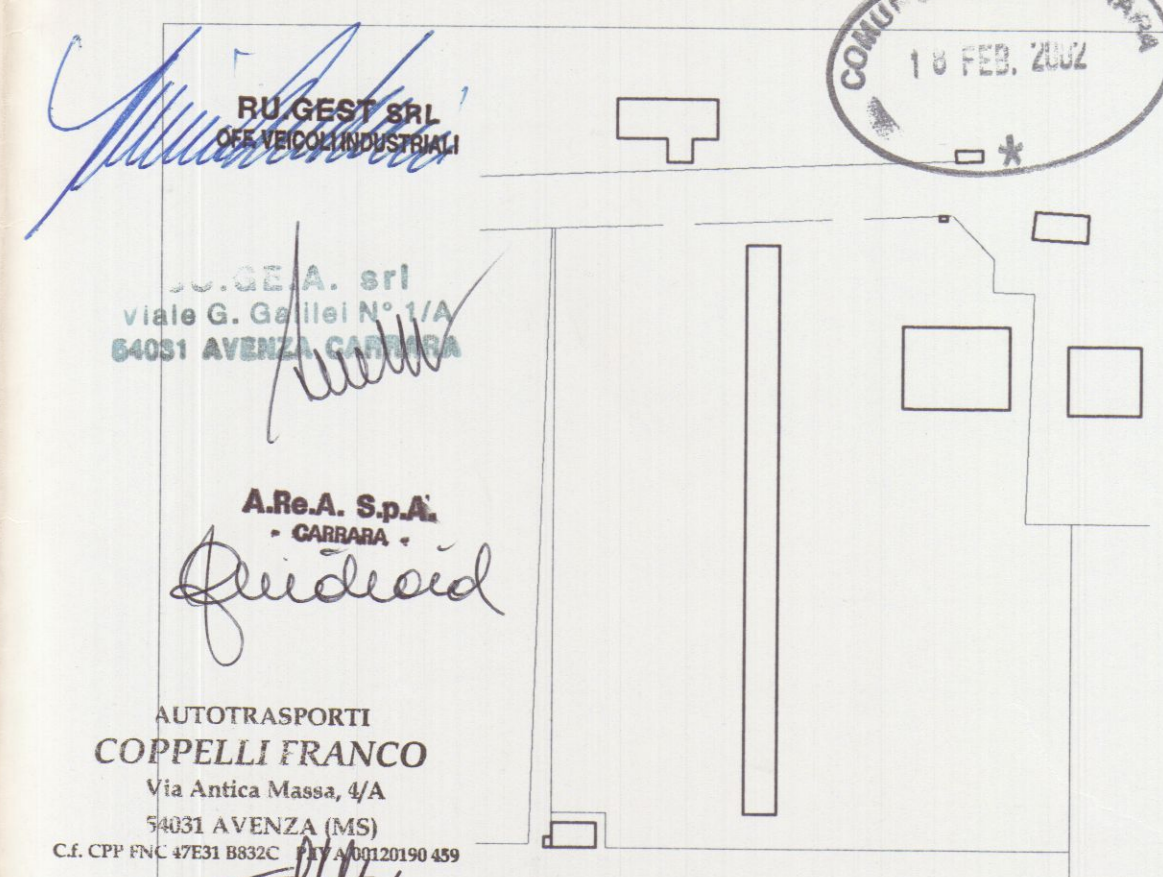

RU.GEST S.r.l.
04100 CARPI (PR)

SOGEA S.r.l.
Viale G. Galilei N° 1/A
54051 AVENZA (MS)

A.Re.A. S.p.A.
- CARBARA

AUTOTRASPORTI
COPPELLI FRANCO
Via Antica Massa, 4/A
54031 AVENZA (MS)
C.I. CPTV PNL 47531 B052C - Tel. 0585/20190-459

Planimetria di riferimento

PROGETTAZIONE:

Studio Tecnico Ing. Giuseppe FRUZZETTI

COMMITTENTE: SOGEA S.r.l.
RU. GEST S.r.l. di RUBINI GIOVANNI
AUTOTRASPORTI COPPELLI FRANCO

REV.	DATE	DESCRIZIONE	DESIGN.	CONTR.	APPROV.

PROPRIETA': A.Re.A. S.p.a. File 6_PRO_VAR

OGGETTO: VARIANTE ALLA C.E. N. 82/99 del 04/05/99
RISTRUTTURAZIONE DI CAPANNONE INDUSTRIALE
Area Retroportuale - Viale Zaccagna

TITOLO: RAFFRONTO PROSPETTI - SEZIONE AA

SCALA 1/100 TAVOLA 6

Architectural floor plan of a building with various rooms and corridors. The plan includes dimensions, room numbers, and labels. Key areas include:

- 1. LAVORAZIONE MQ 122,6
- 2. LAVORAZIONE MQ 25,7
- 3. SPOGLIATOIO MQ 11,3 h=2,70
- 4. MACAZZINO MQ 16,6 h=2,70
- 5. MACAZZINO MQ 11,3 h=2,70

The plan also shows corridors, stairs, and various rooms labeled A through N. Dimensions are provided for walls, corridors, and rooms. The overall dimensions of the building are 2394 x 2350.

**** W.C. CON ASPIRAZIONE FORZATA**

A	SALDATRICE
B	TRAPANO A COLONNA
C	SEGNETTO
D	PRESSA
E	SMERIGLIO
F	TORNIO
G	TRAPANO A BANDIERA
H	COMPRESSORE ARIA
I	FRESA
L	RETTIFICA TESTE
M	VASCA OLII USATI
N	RETTIFICA TAMBURI
O	SMONTAGOMME

SIMB. GRAFICO	DESCRIZIONE
	PERCORSO DI USCITA VERSO L'ALTO
	PERCORSO DI USCITA ORIZZONTALE
	PERCORSO DI USCITA VERSO IL BASSO
	IDRANTE A CASSETTA CON TUB. FLESSIBILE DA 25 ml - ESISTENTE
	ESTINTORE DI TIPO APPROVATO
	TURBINA DI ASPIRAZIONE
	CAMINO IN LAMIERA ZINCATA
	CAMINO ASPIRAZIONE ARIA
	ASPIRAZIONE FORZATA SERVIZI IGIENICI
	ESTRATTORI A SOFFITTO Q=1600 Nmc/h


Studio Tecnico Ing. Giuseppe FRUZZETTI

COMMITTENTE:	SOGEA S.r.l. RU. GEST S.r.l. di RUBINI GIOVANNI AUTOTRASPORTI COPPELLI FRANCO
--------------	---

PRIMA USCITA

REV.	DATE	DESCRIZIONE	DESIGN.	CONTR.	APPROV.
PROPRIETA': A.Re.A. S.p.a.			File 1_PT_VAR		
OGGETTO: VARIANTE ALLA C.E. N. 82/99 del 04/05/99			SCALA TAVOLA		
RISTRUTTURAZIONE DI CAPANNONE INDUSTRIALE Area Retroportuale - Viale Zaccagna			1/100 1		
TITOLO:	PIANTA PIANO TERRA				REV. 0

PIANTA PIANO PRIMO

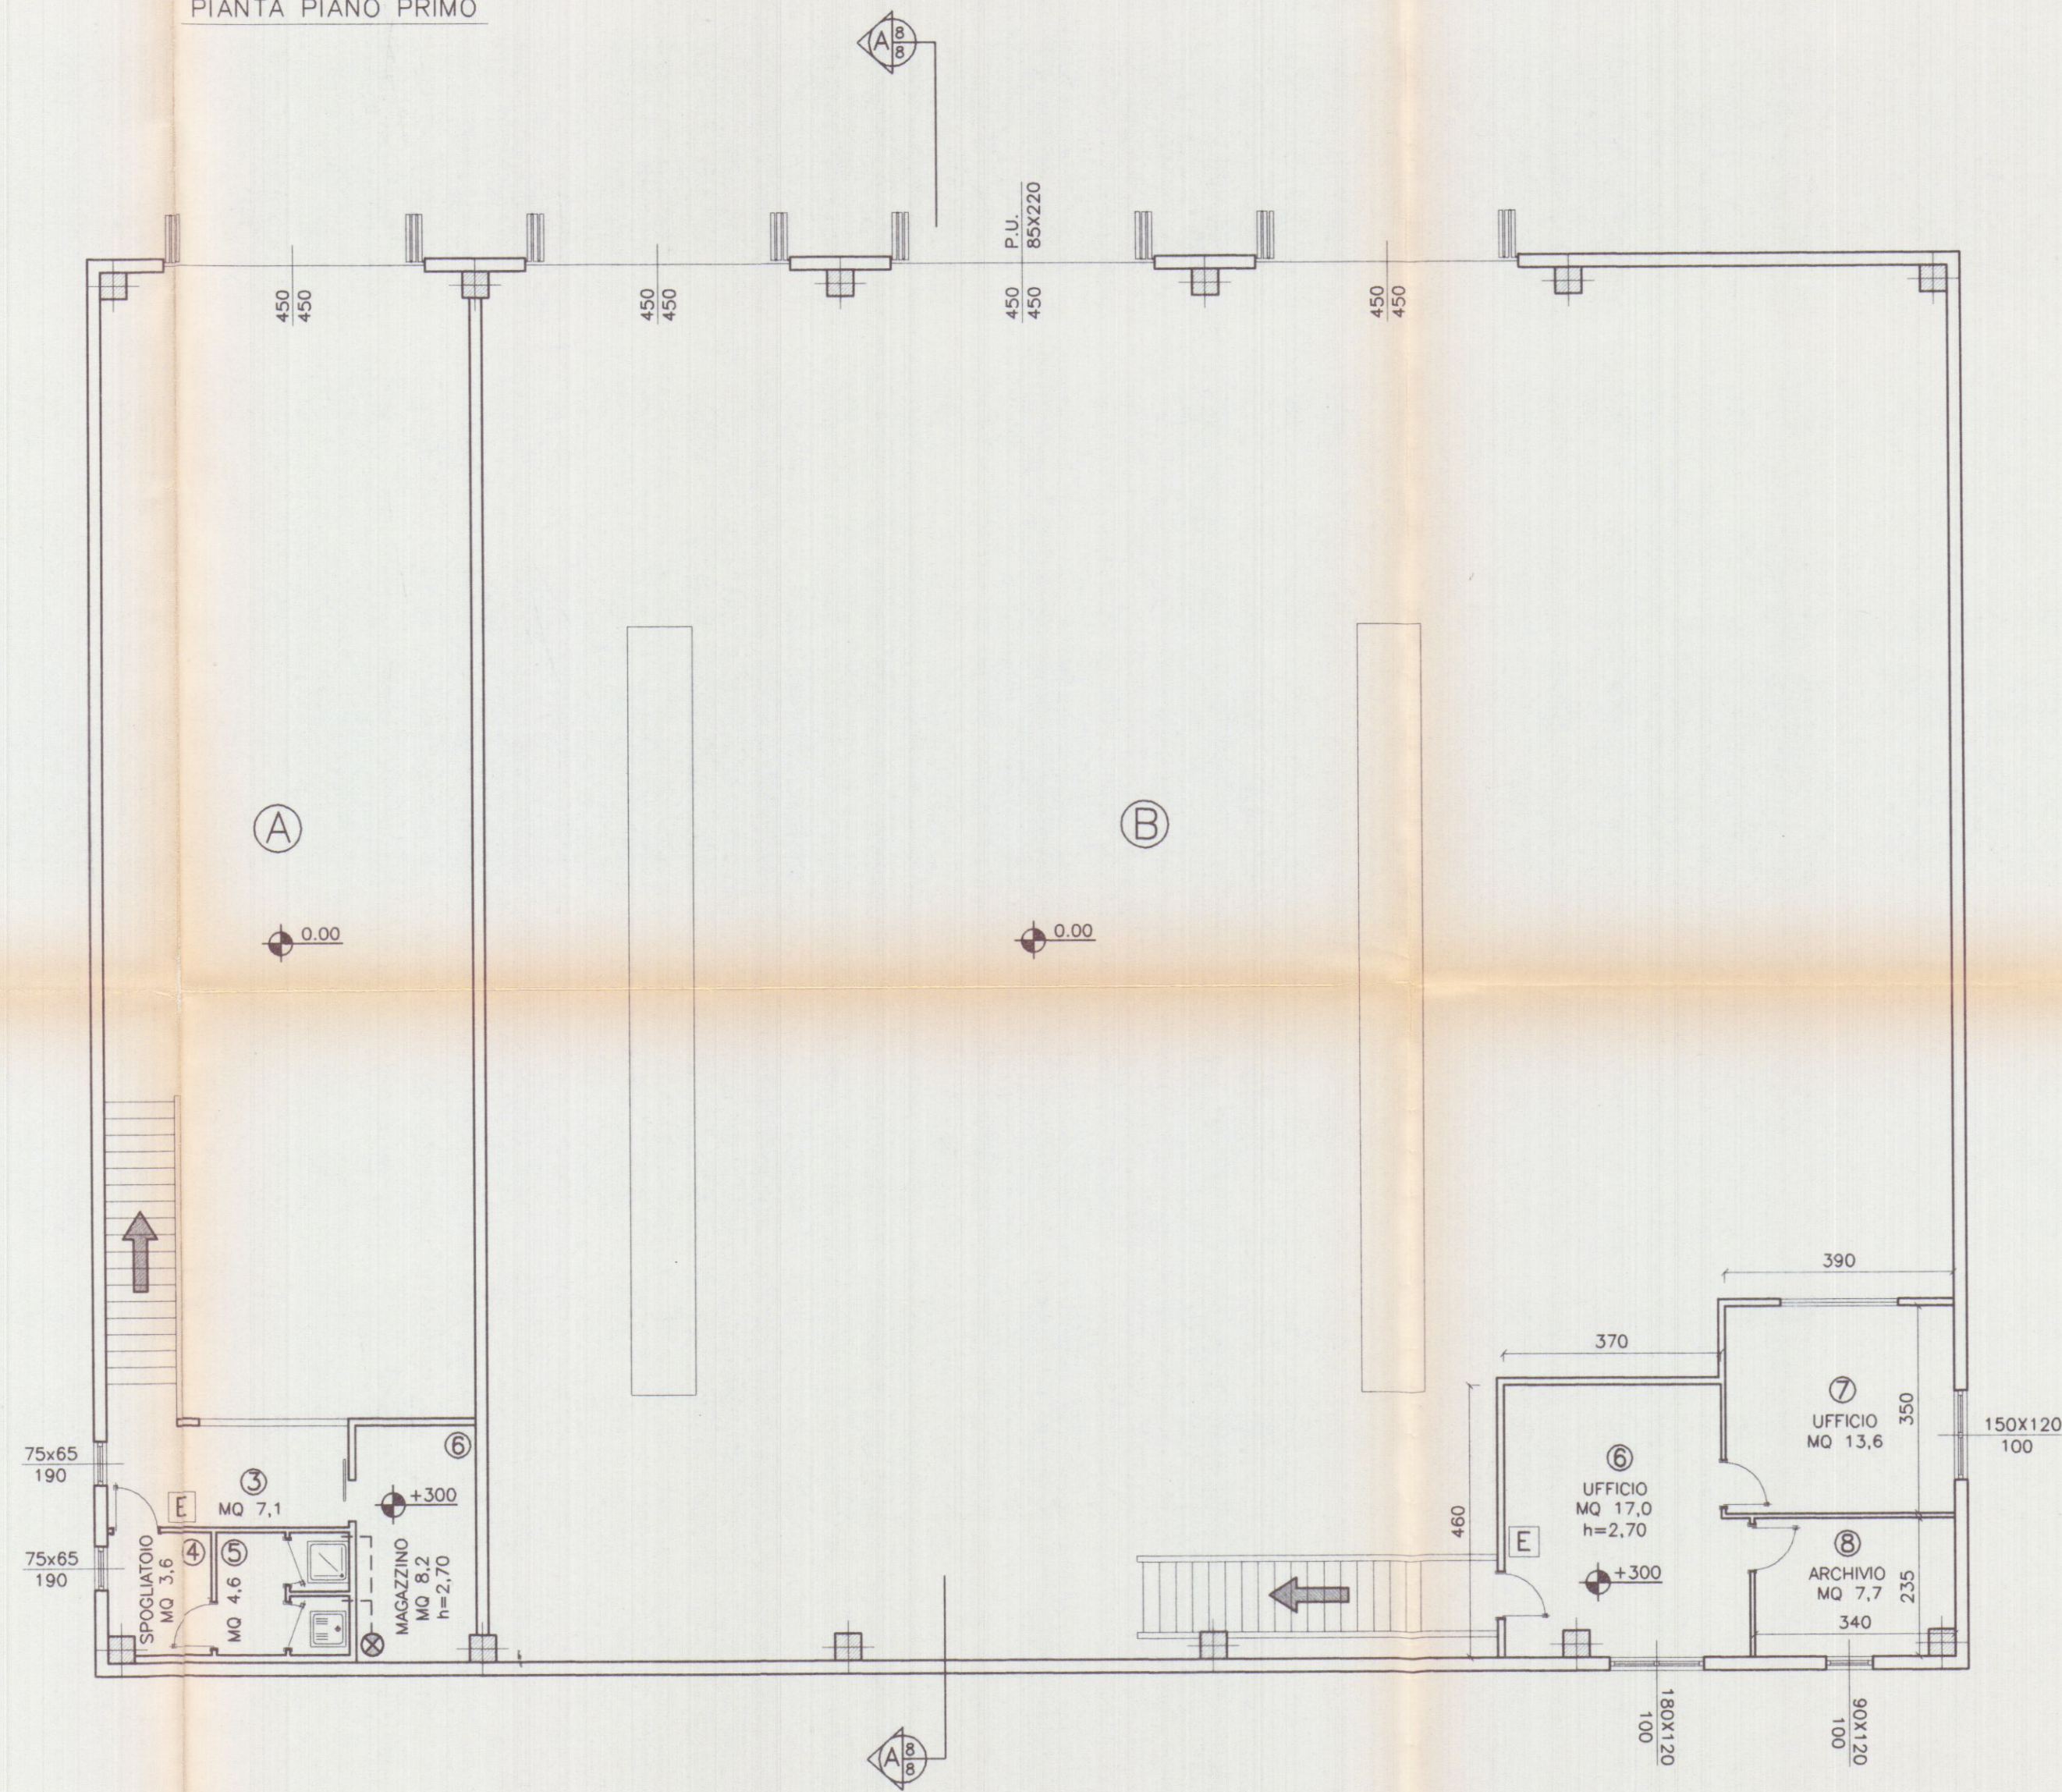

SUPERFICIE DI ILLUMINAZIONE E AERAZIONE


VANO	DESTINAZIONE	SUP. VANO	RAPP. 1/8	SUP. FINESTRA
3	DISIMPEGNO	7,10	0,89	0,49 < 0,89
4	SPOGLIATOIO	3,60	0,45	0,49 > 0,45
5	W.C.	4,60		ASPIRAZIONE FORZATA
5	MAGAZZINO	8,20		

SUPERFICIE DI ILLUMINAZIONE E AERAZIONE

VANO	DESTINAZIONE	SUP. VANO	RAPP. 1/8	SUP. FINESTRA
6	UFFICIO	17,00	2,12	2,16 > 2,12
7	UFFICIO	13,60	1,70	1,80 > 1,70
8	ARCHIVIO	7,70	0,96	1,08 > 0,96

LEGENDA

SIMB. GRAFICO	DESCRIZIONE
←	PERCORSO DI USCITA VERSO L'ALTO
←	PERCORSO DI USCITA ORIZZONTALE
←	PERCORSO DI USCITA VERSO IL BASSO
⊙	IDRANTE A CASSETTA CON TUB. FLESSIBILE DA 25 ml - ESISTENTE
E	ESTINTORE DI TIPO APPROVATO
⊙	TURBINA DI ASPIRAZIONE
⊙	CAMINO IN LAMIERA ZINCATA
⊙	CAMINO ASPIRAZIONE ARIA
---	ASPIRAZIONE FORZATA SERVIZI IGIENICI
⊙	ESTRATTORI A SOFFITTO Q=1600 Nmc/h

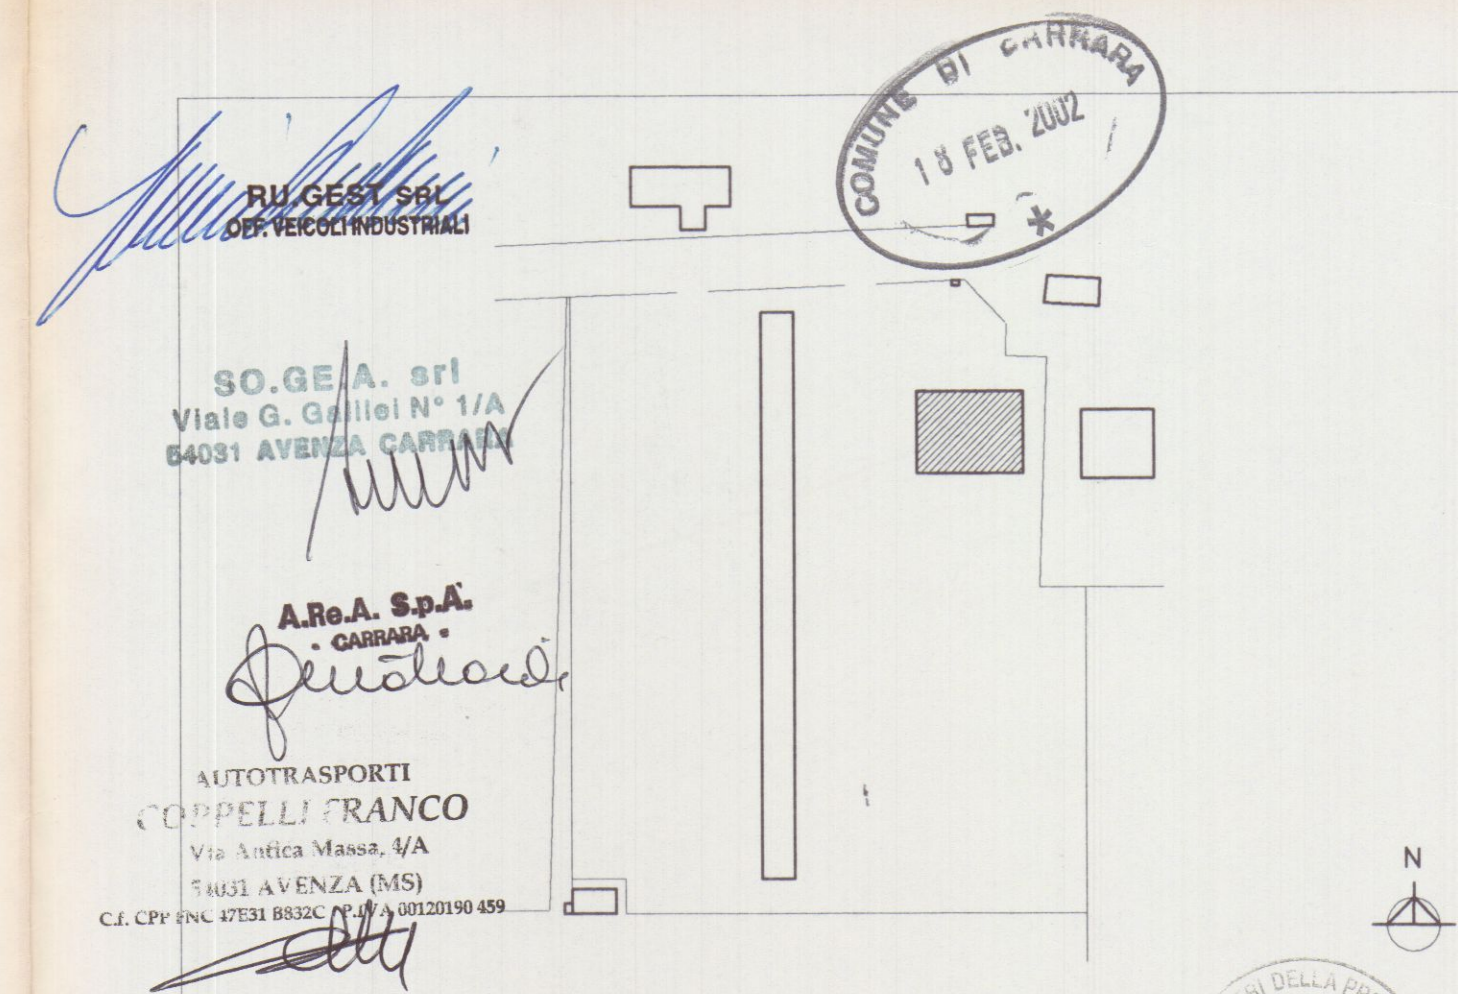

Planimetria di riferimento

PROGETTAZIONE:

Studio Tecnico Ing. Giuseppe FRUZZETTI

COMMITTENTE:

SOGEA S.r.l.
RU. GEST S.r.l. di RUBINI GIOVANNI
AUTOTRASPORTI COPPELLI FRANCO


REV.	DATE	DESCRIZIONE	DESIGN.	CONTR.	APPROV.
------	------	-------------	---------	--------	---------

PROPRIETA': A.Re.A. S.p.a. File 2_P1_VAR


OGGETTO: VARIANTE ALLA C.E. N. 82/99 del 04/05/99
RISTRUTTURAZIONE DI CAPANNONE INDUSTRIALE
Area Retroportuale - Viale Zaccagna

TITOLO: Pianta Piano Primo REV. 0


SEZIONE AA

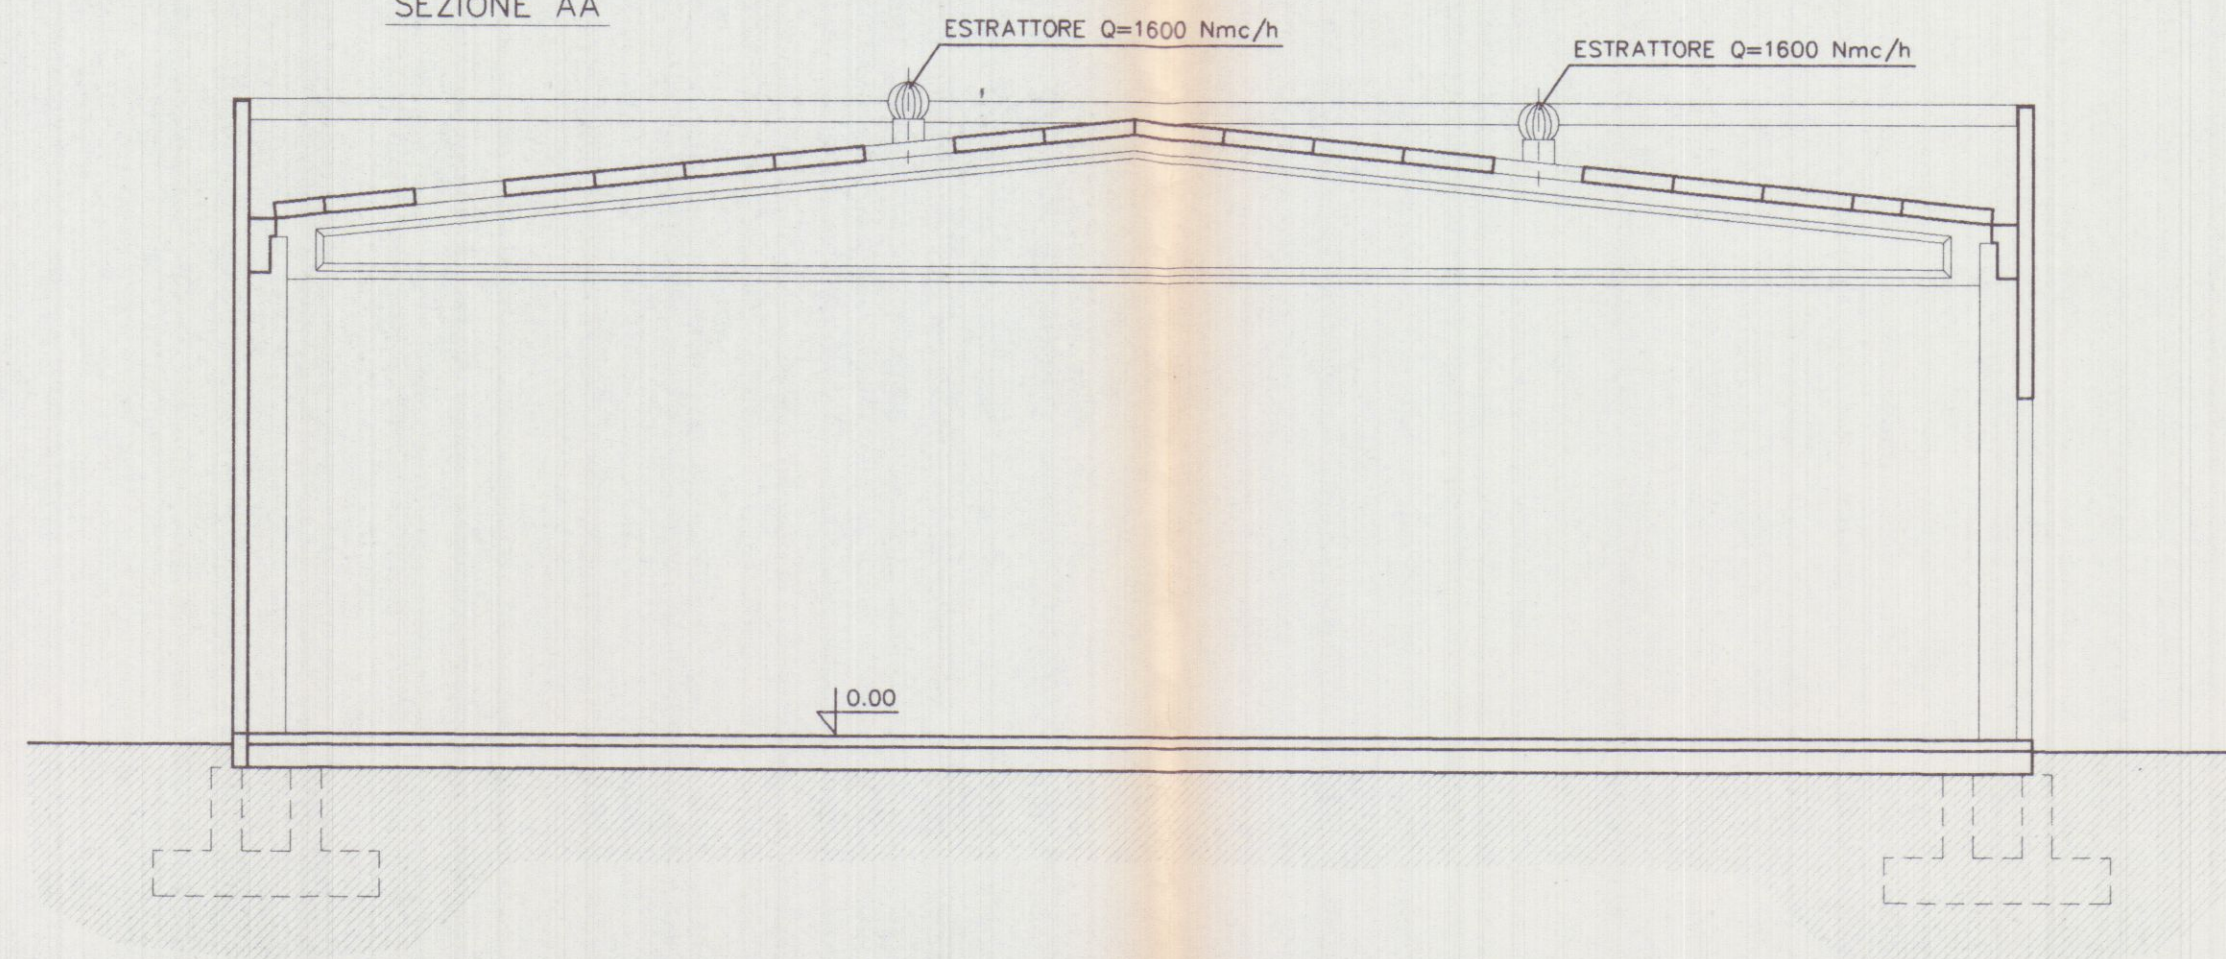


PROSPETTO OVEST

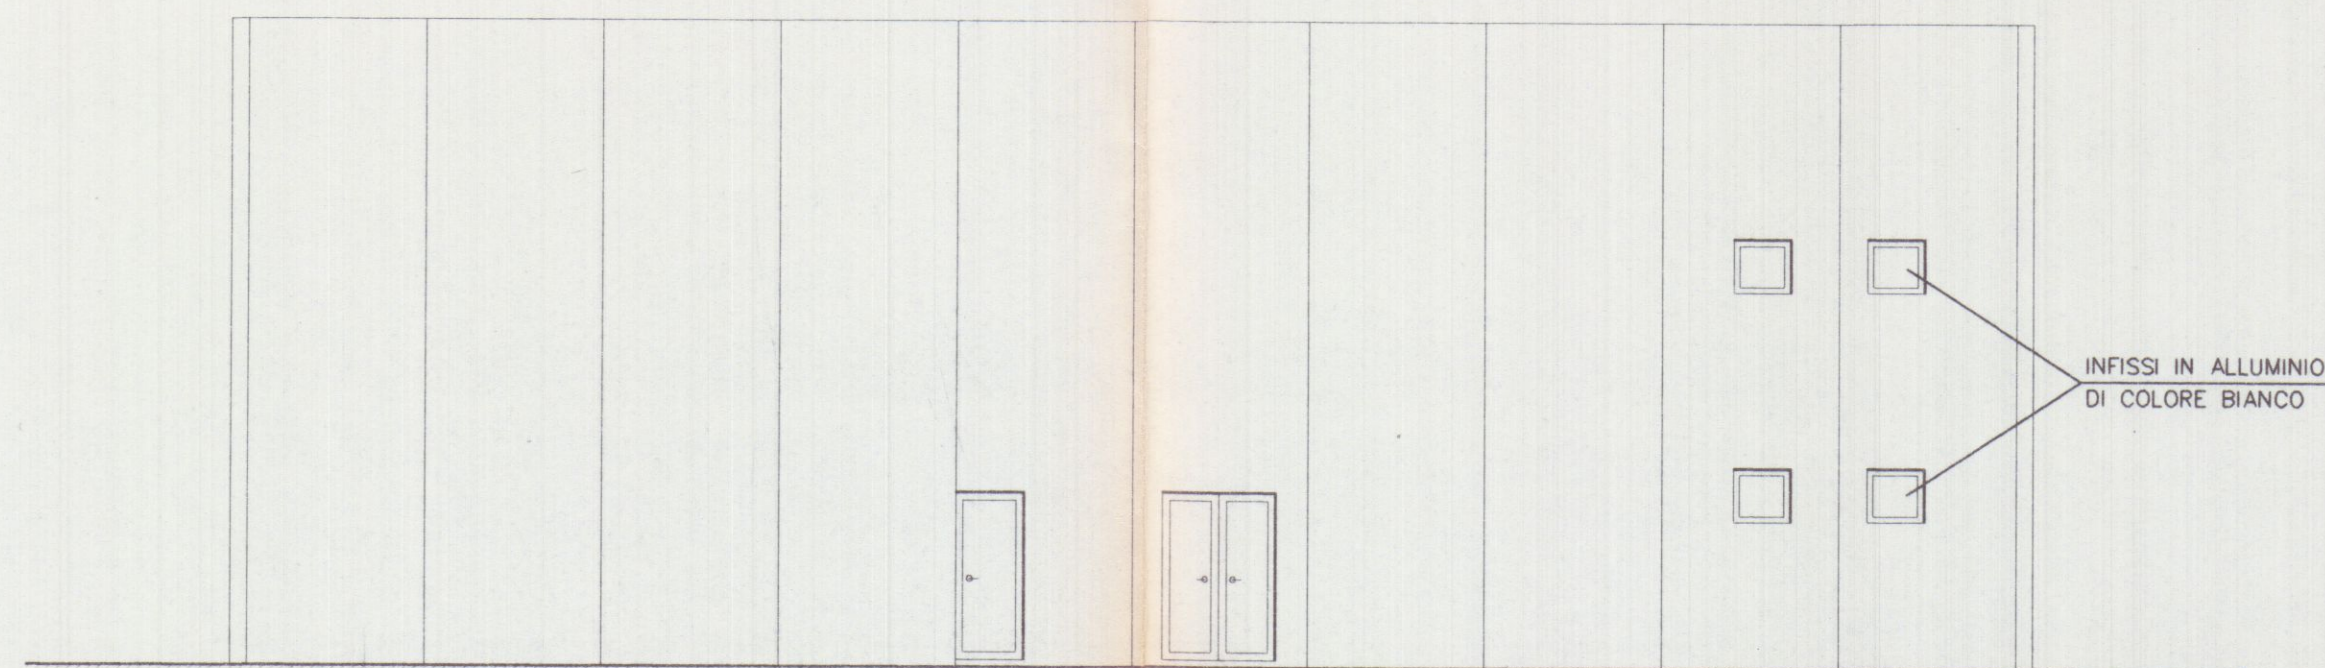


PROSPETTO EST

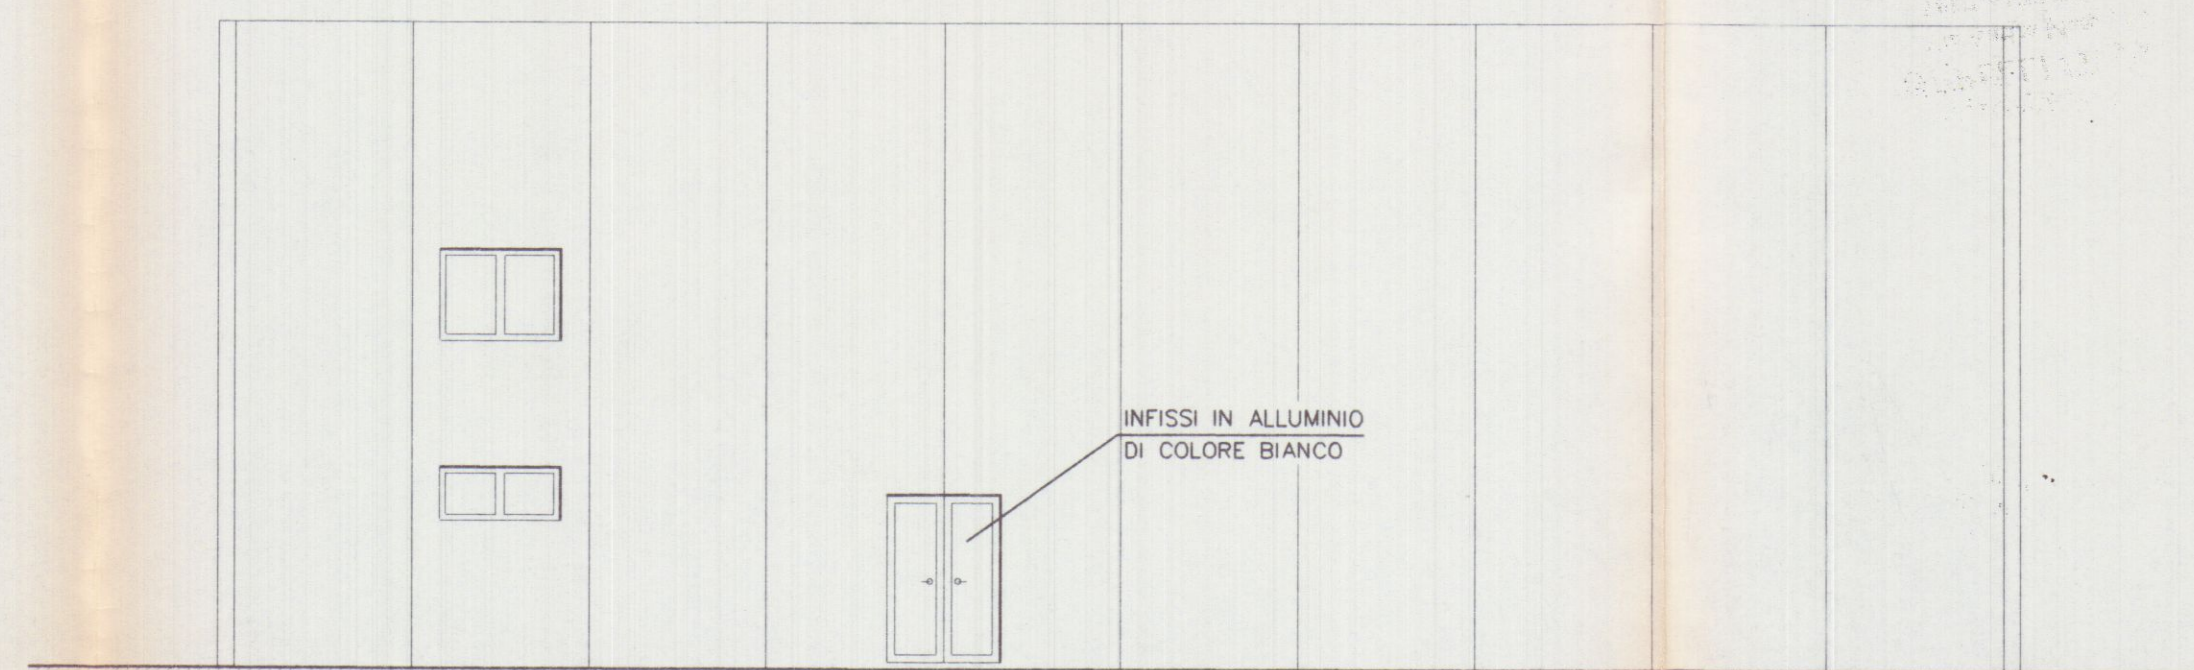

PROSPETTO NORD

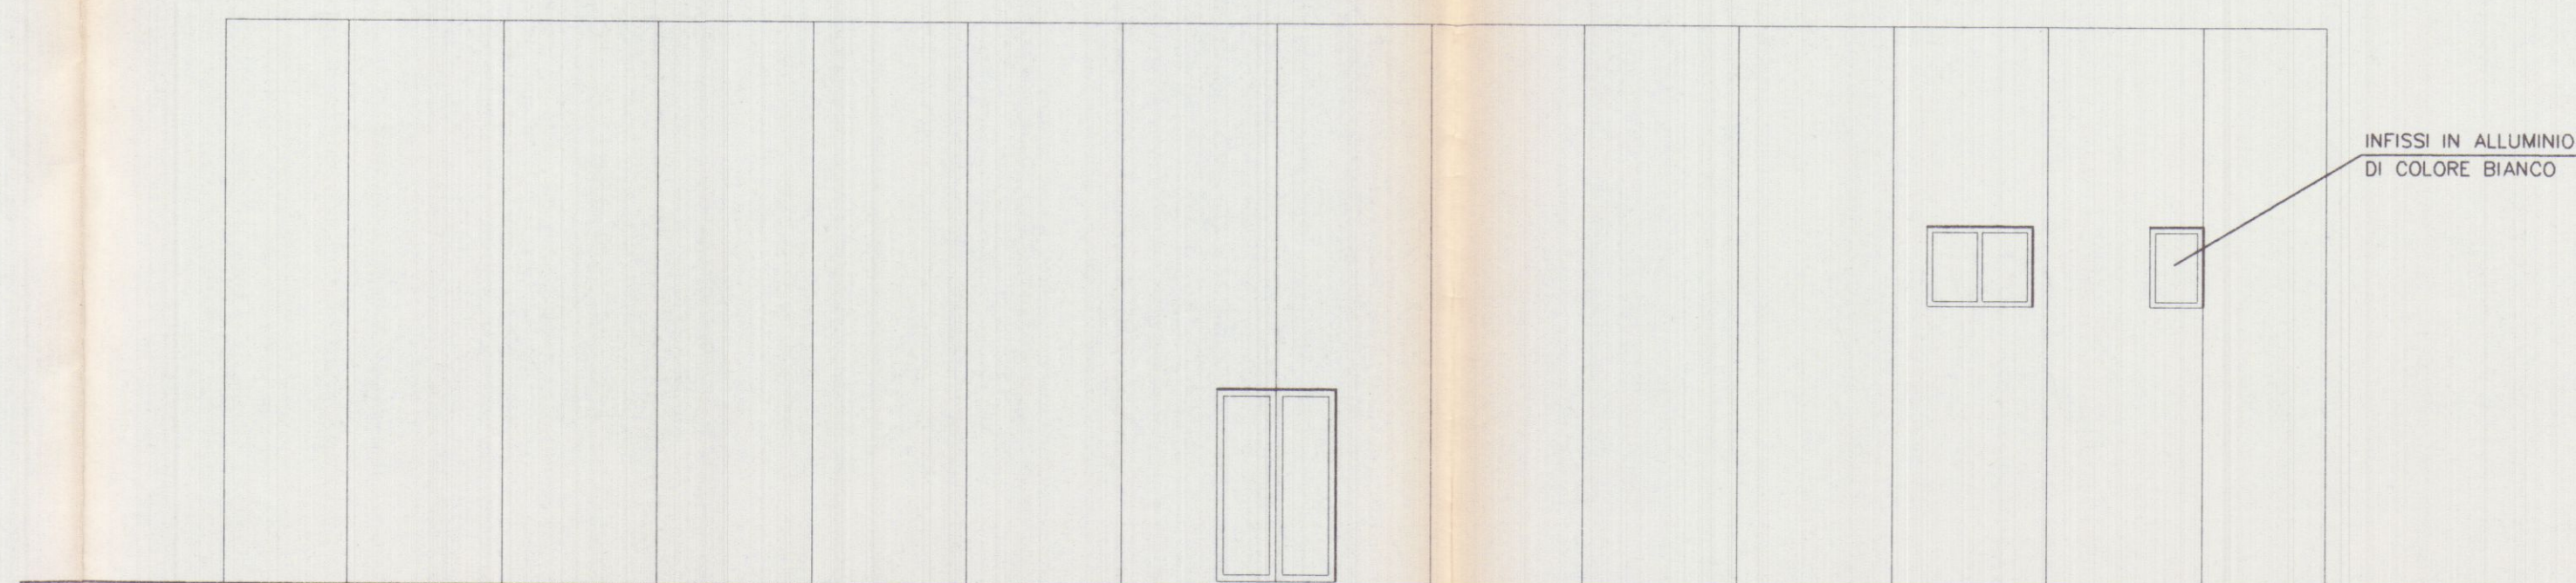

PROSPETTO SUD

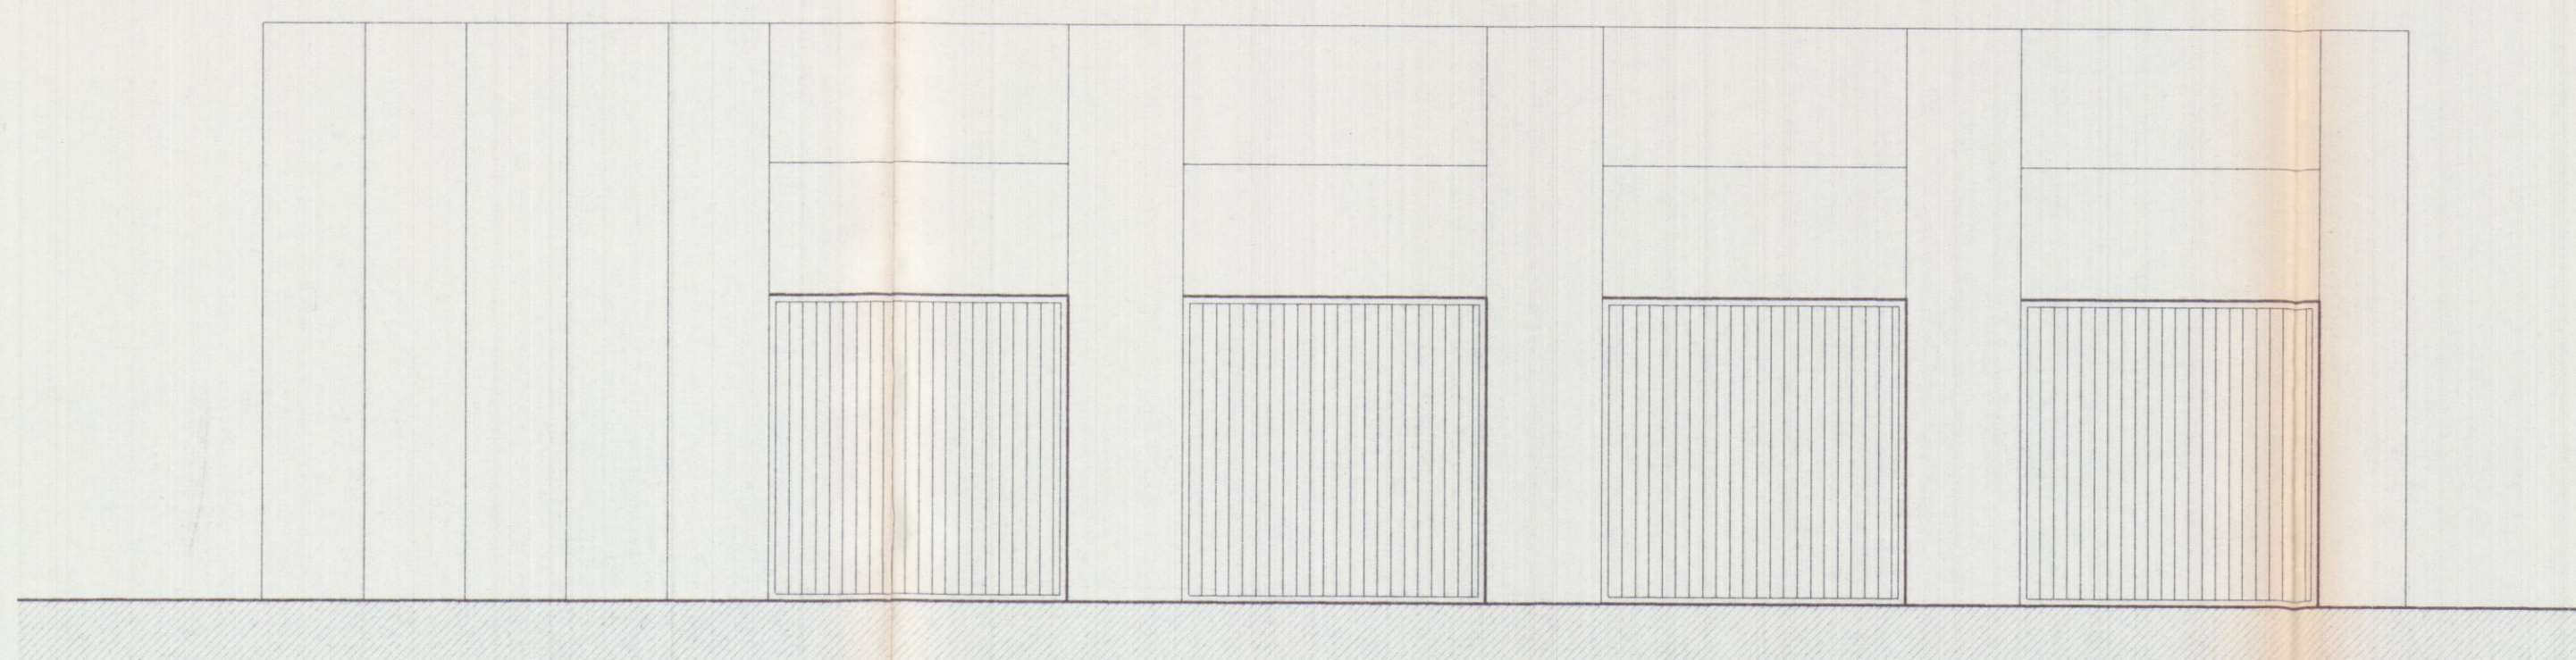

[Signature]
RU.GEST.SRL
 DEF. VECOLI INDUSTRIALI

SOGEA. srl
 Viale G. Galilei N° 1/A
 54031 AVENZA CARRARA

A.Re.A. S.p.A.
 CARRARA
[Signature]
 AUTOTRASPORTI
 COPPELLI FRANCO
 Via Antica Massa, 1/A
 54031 AVENZA (MS)
 C.F. CPP INC. 07531 88320 - P.I. 00120150459

COMUNE DI CARRARA
 18 FEB 2002

Planimetria di riferimento

PROGETTAZIONE:
 Studio Tecnico Ing. Giuseppe FRUZZETTI

COMMITTENTE:
 SOGEA S.r.l.
 RU. GEST S.r.l. di RUBINI GIOVANNI
 AUTOTRASPORTI COPPELLI FRANCO

REV.	DATE	DESCRIZIONE	DESIGN.	CONTR.	APPROV.
PRIMA USCITA					

PROPRIETA': **A.Re.A. S.p.a.**


OGGETTO: VARIANTE ALLA C.E. N. 82/99 del 04/05/99
 RISTRUTTURAZIONE DI CAPANNONE INDUSTRIALE
 Area Retroportuale - Viale Zaccagna

TITOLO: **PROSPETTI - SEZIONE AA**

SCALA: 1/100
 TAVOLA: **3**


REV. 0

PIANTA PIANO TERRA

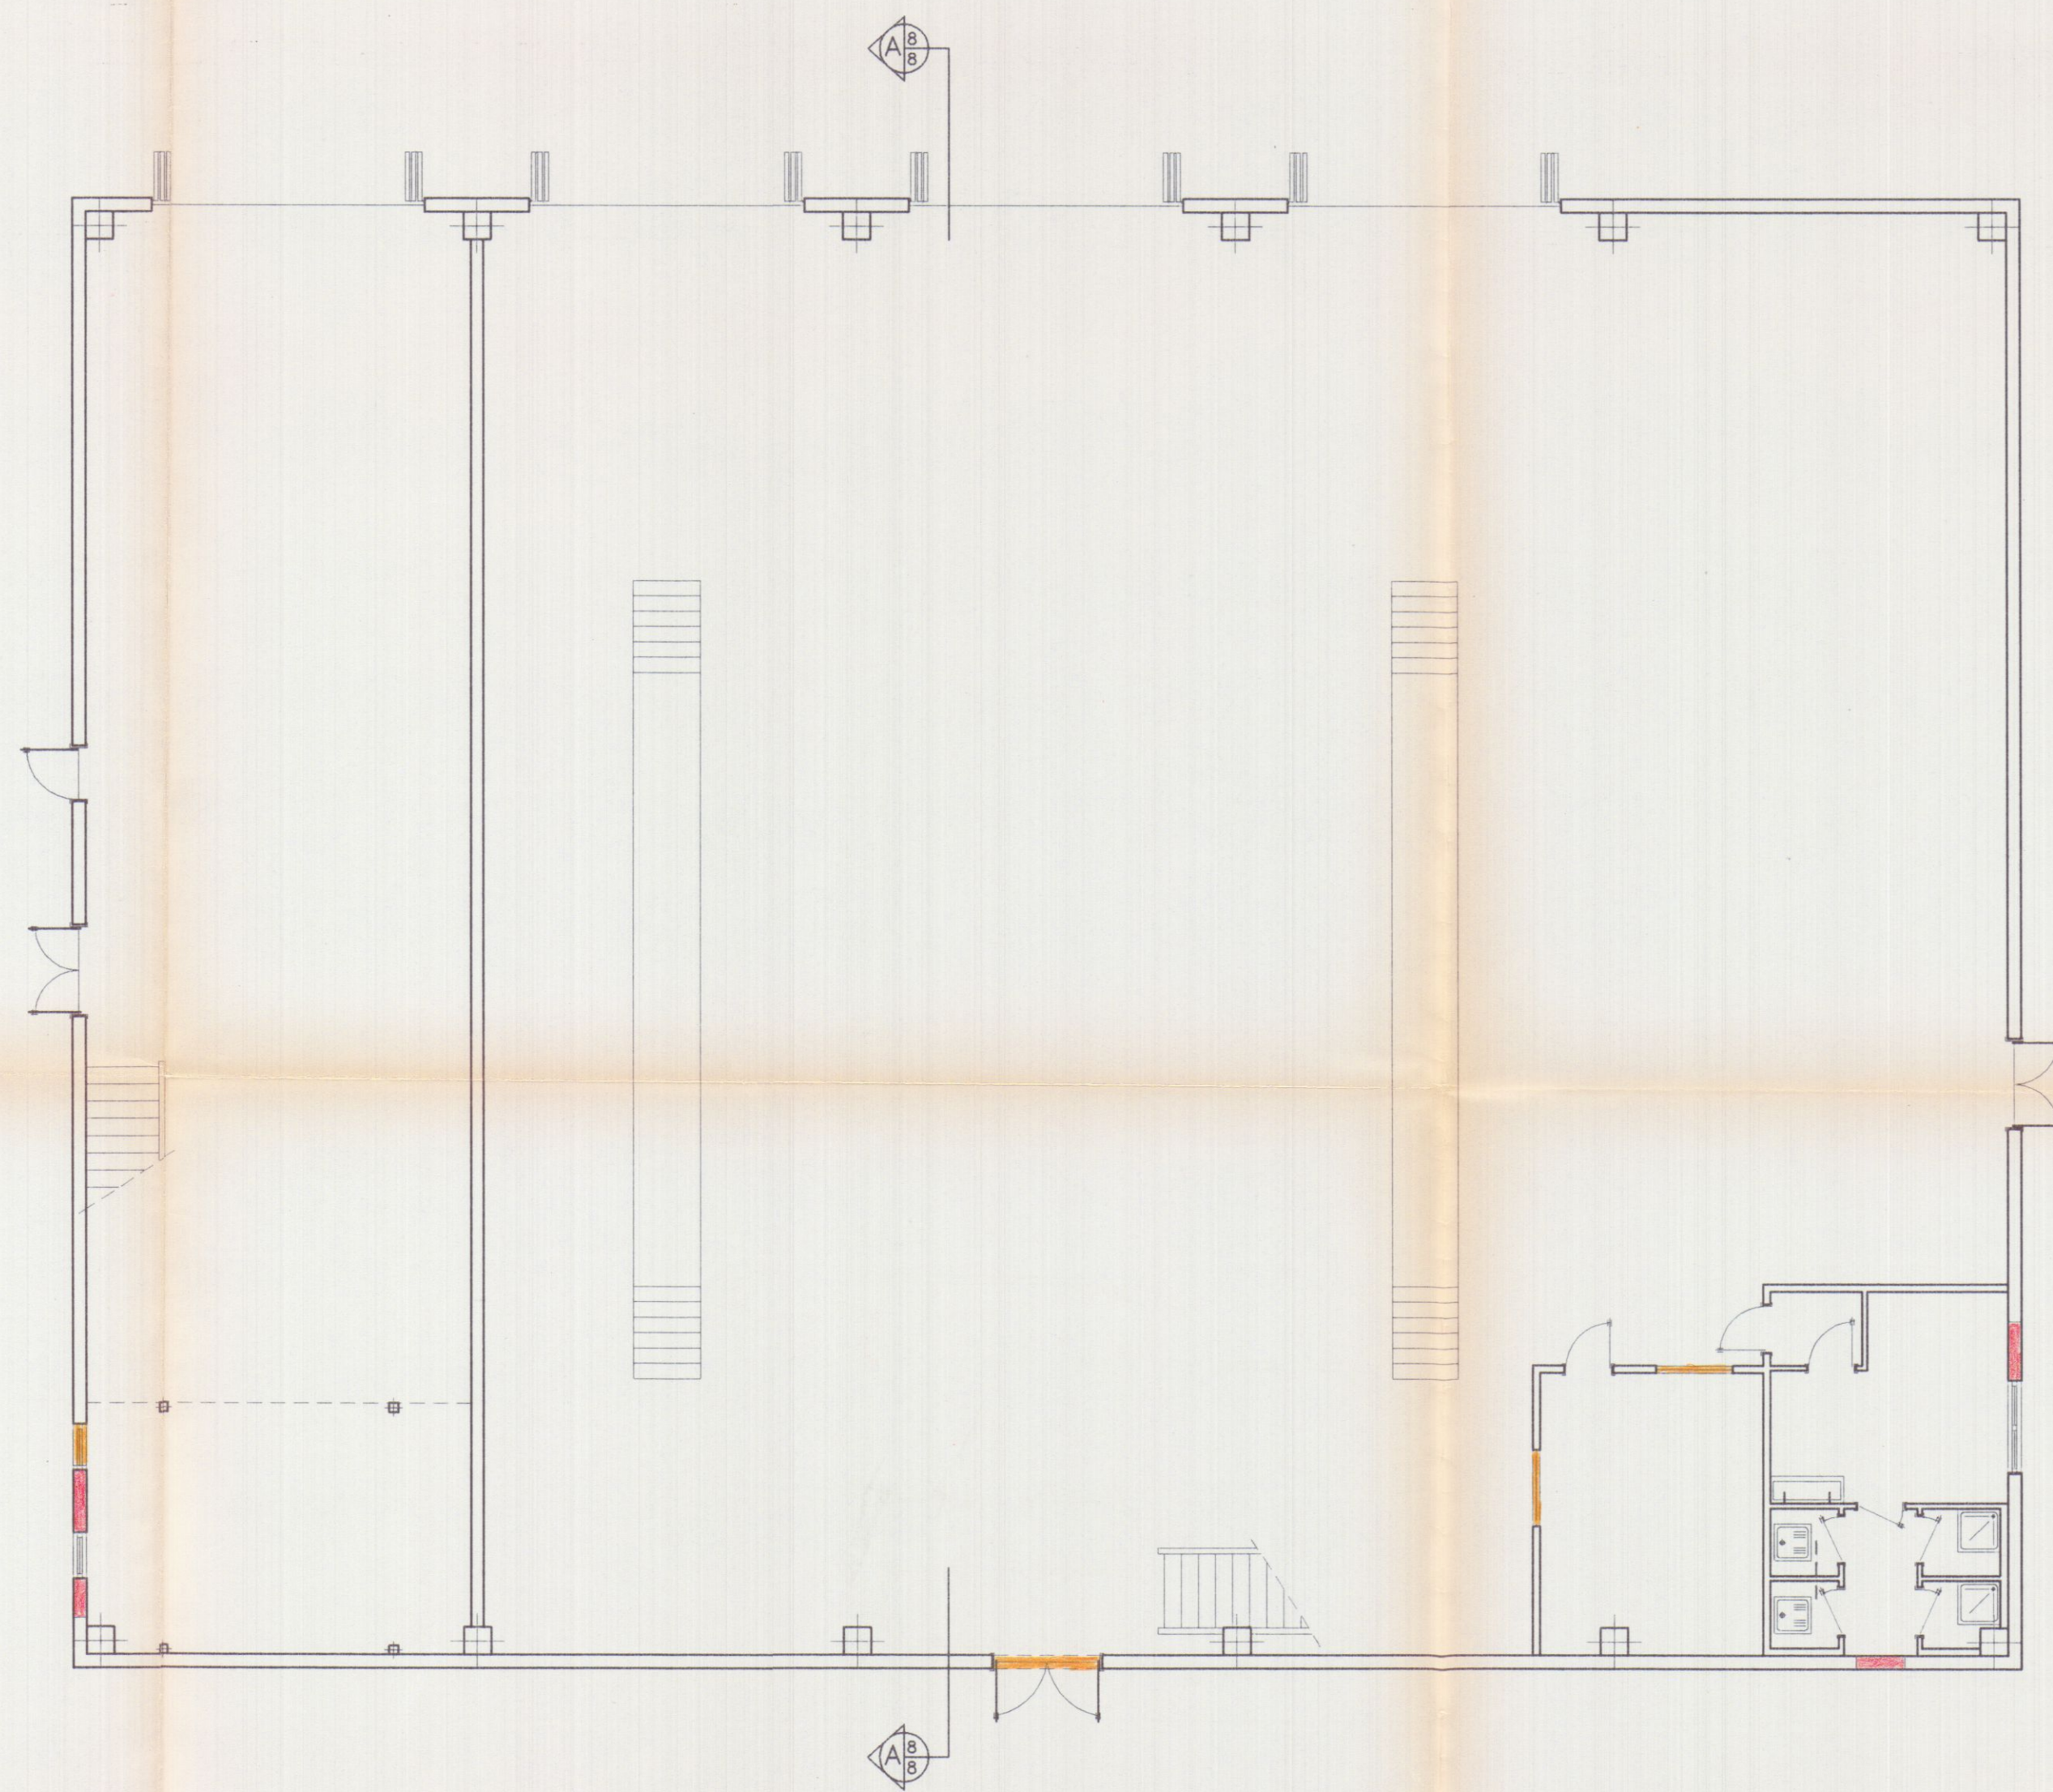

■ NUOVA COSTRUZIONE

■ DEMOLIZIONE

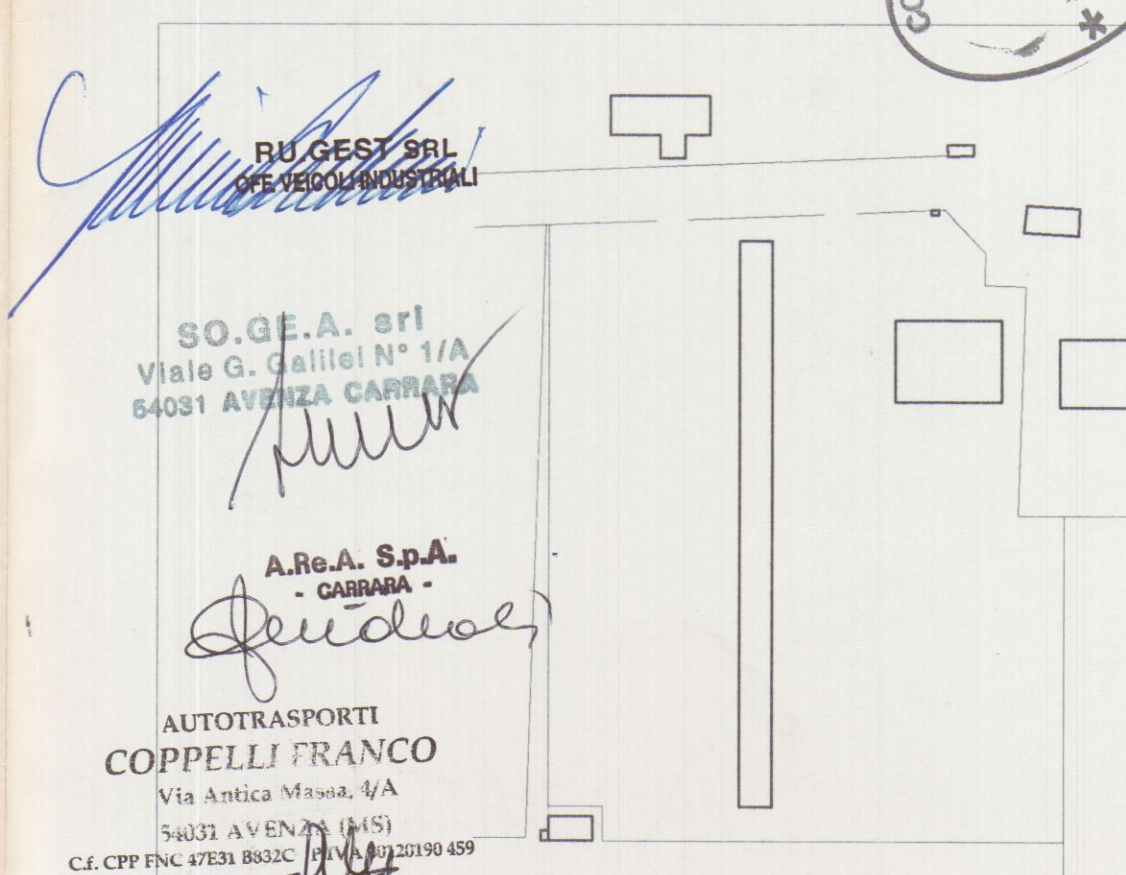

RU.GEST S.r.l.
SOG.E.A. srl
Viale G. Galilei N° 1/A
54031 AVENZA CARRARA

A.Re.A. S.p.A.
CARRARA

AUTOTRASPORTI COPPELLI FRANCO
Via Antica Massa, 4/A
54031 AVENZA (MS)
C.I. CPP FNC 4731 8532C - P.I. 020190 459

Planimetria di riferimento

PROGETTAZIONE:

Studio Tecnico Ing. Giuseppe FRUZZETTI

COMMITTENTE: SOGEA S.r.l.
RU. GEST S.r.l. di RUBINI GIOVANNI
AUTOTRASPORTI COPPELLI FRANCO

REV.	DATE	PRIMA USCITA DESCRIZIONE	DESIGN.	CONTR.	APPROV.

PROPRIETA': **A.Re.A. S.p.a.**

OGGETTO: VARIANTE ALLA C.E. N. 82/99 del 04/05/99
RISTRUTTURAZIONE DI CAPANNONE INDUSTRIALE
Area Retroportuale - Viale Zaccagna

TITOLO: RAFFRONTO
PIANTA PIANO TERRA

Don. Ing.
GIUSEPPE
FRUZZETTI
N. 1111


4_PT_VAR

SCALA
1/100

TAVOLA
4

REV. 0

PIANTA PIANO PRIMO

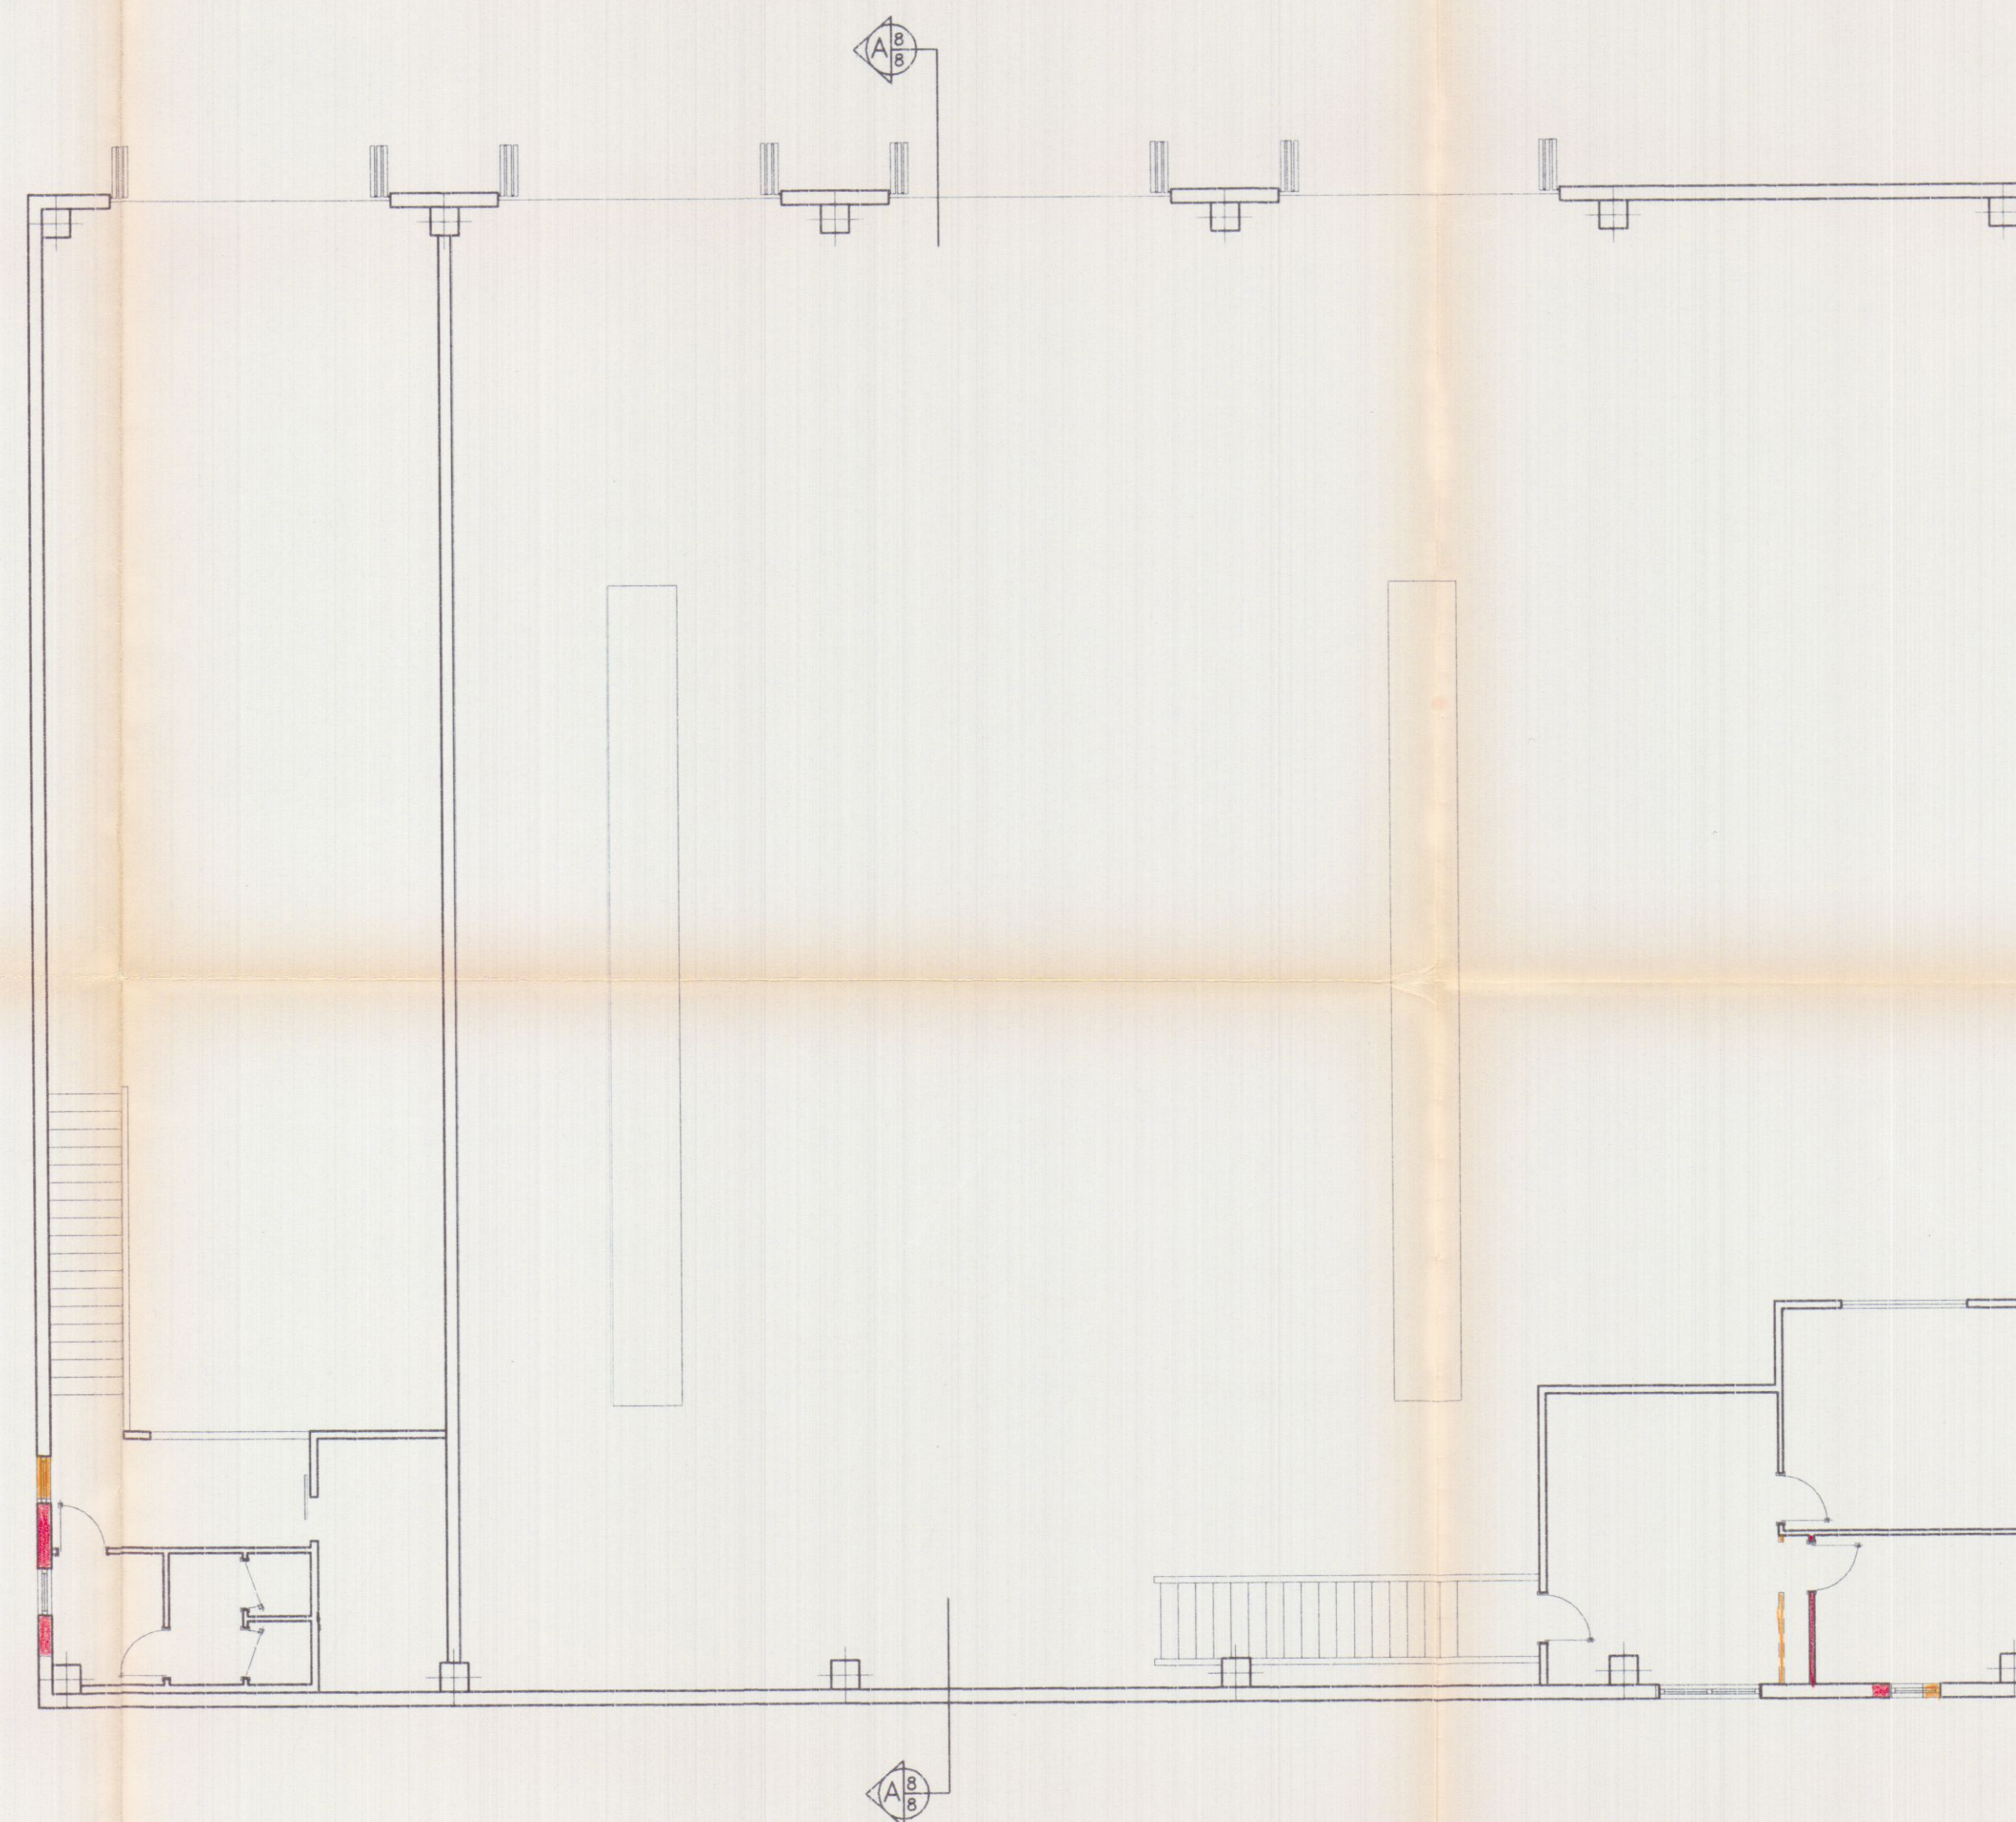

■ NUOVA COSTRUZIONE
■ DEMOLIZIONE

RU.GEST S.r.l.
CONCESSIONARI INDUSTRIALI

SO.GE.A. srl
Viale G. Galilei N° 1/A
54031 AVENZA (MS)

A.Re.A. S.p.A.
- CARRARA -

AUTOTRASPORTI COPPELLI FRANCO
Via Antica Massa, 4/A
54031 AVENZA (MS)
C.F. 01210190459

18 FEB. 2002

COMUNE DI CARRARA

Planimetria di riferimento

PROGETTAZIONE:
Studio Tecnico Ing. Giuseppe FRUZZETTI

COMMITTENTE:
SOGEA S.r.l.
RU. GEST S.r.l. di RUBINI GIOVANNI
AUTOTRASPORTI COPPELLI FRANCO

REV.	DATE	DESCRIZIONE	DESIGN.	CONTR.	APPROV.

PRIMA USCITA

PROPRIETA': **A.Re.A. S.p.a.**


OGGETTO: VARIANTE ALLA C.E. N. 82/99 del 04/05/99
RISTRUTTURAZIONE DI CAPANNONE INDUSTRIALE
Area Retroportuale - Viale Zaccagna

TITOLO: RAFFRONTO
PIANTA PIANO PRIMO


SCALA: 1/100
TAVOLA: 5

REV. 0


SEZIONE AA

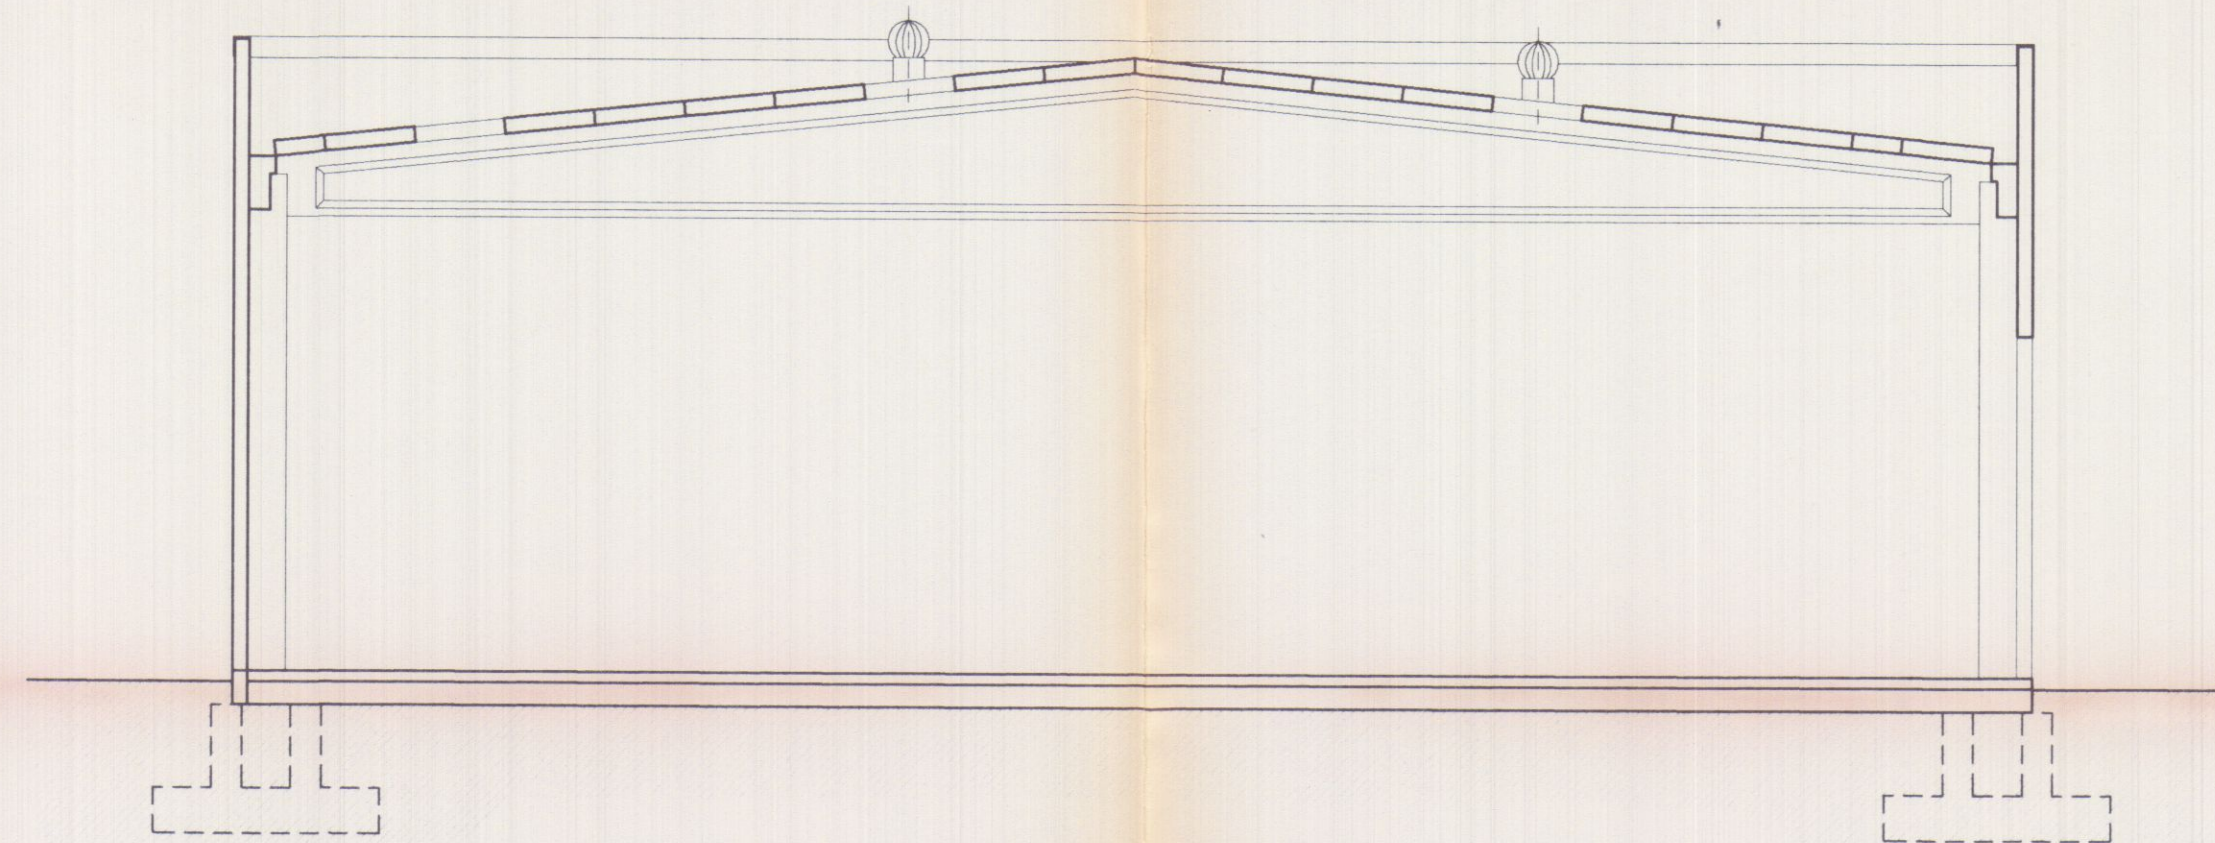


PROSPETTO OVEST

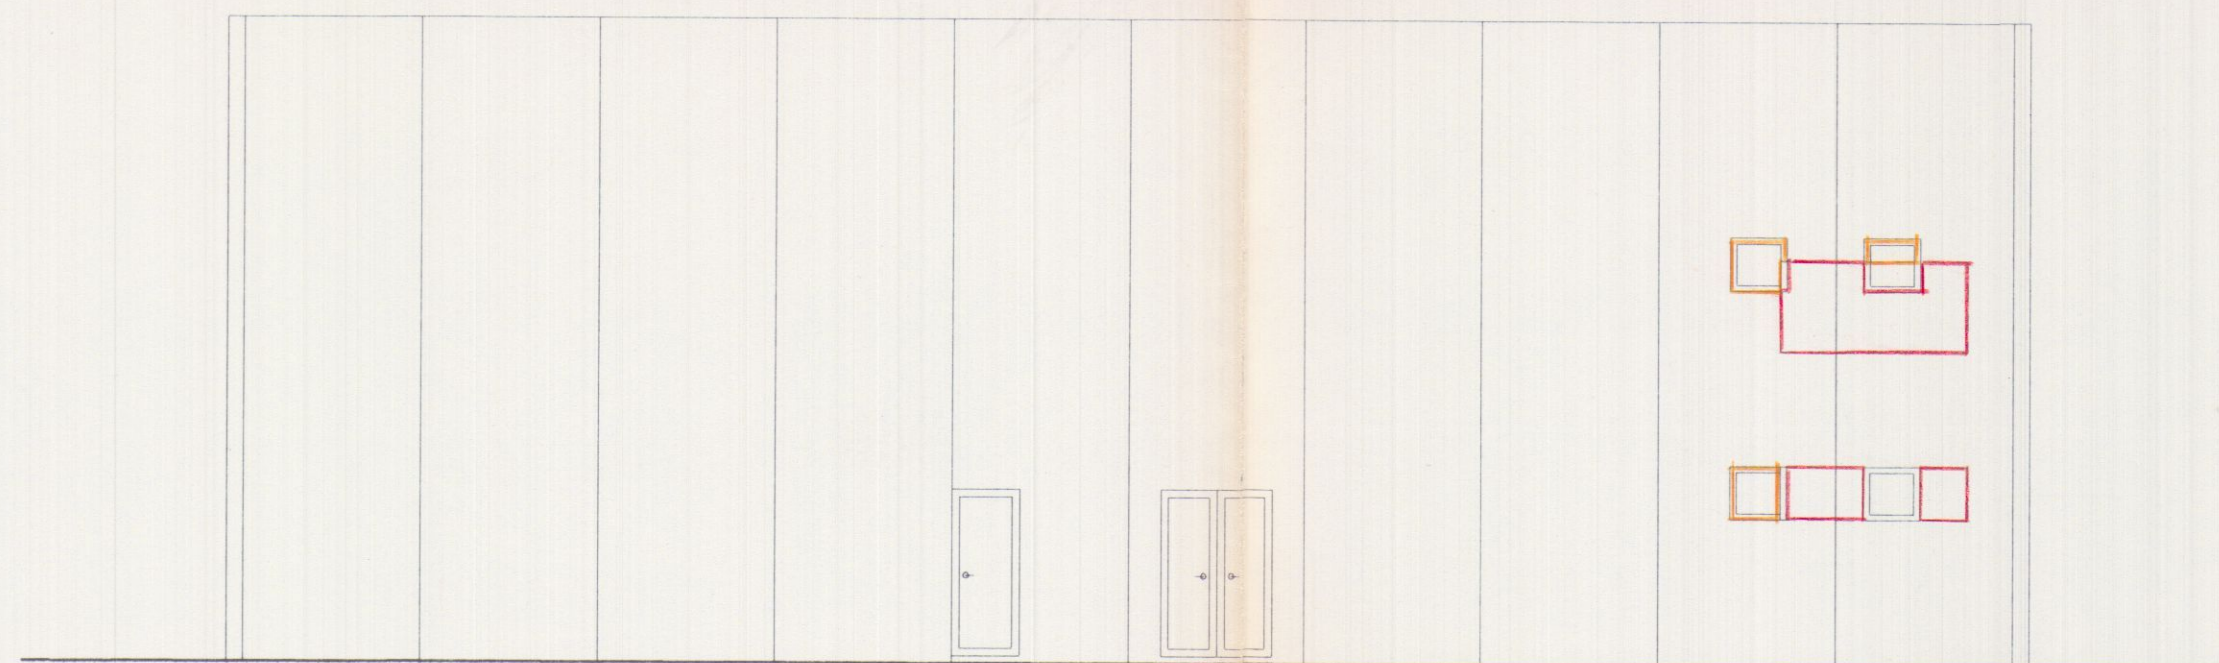


PROSPETTO EST

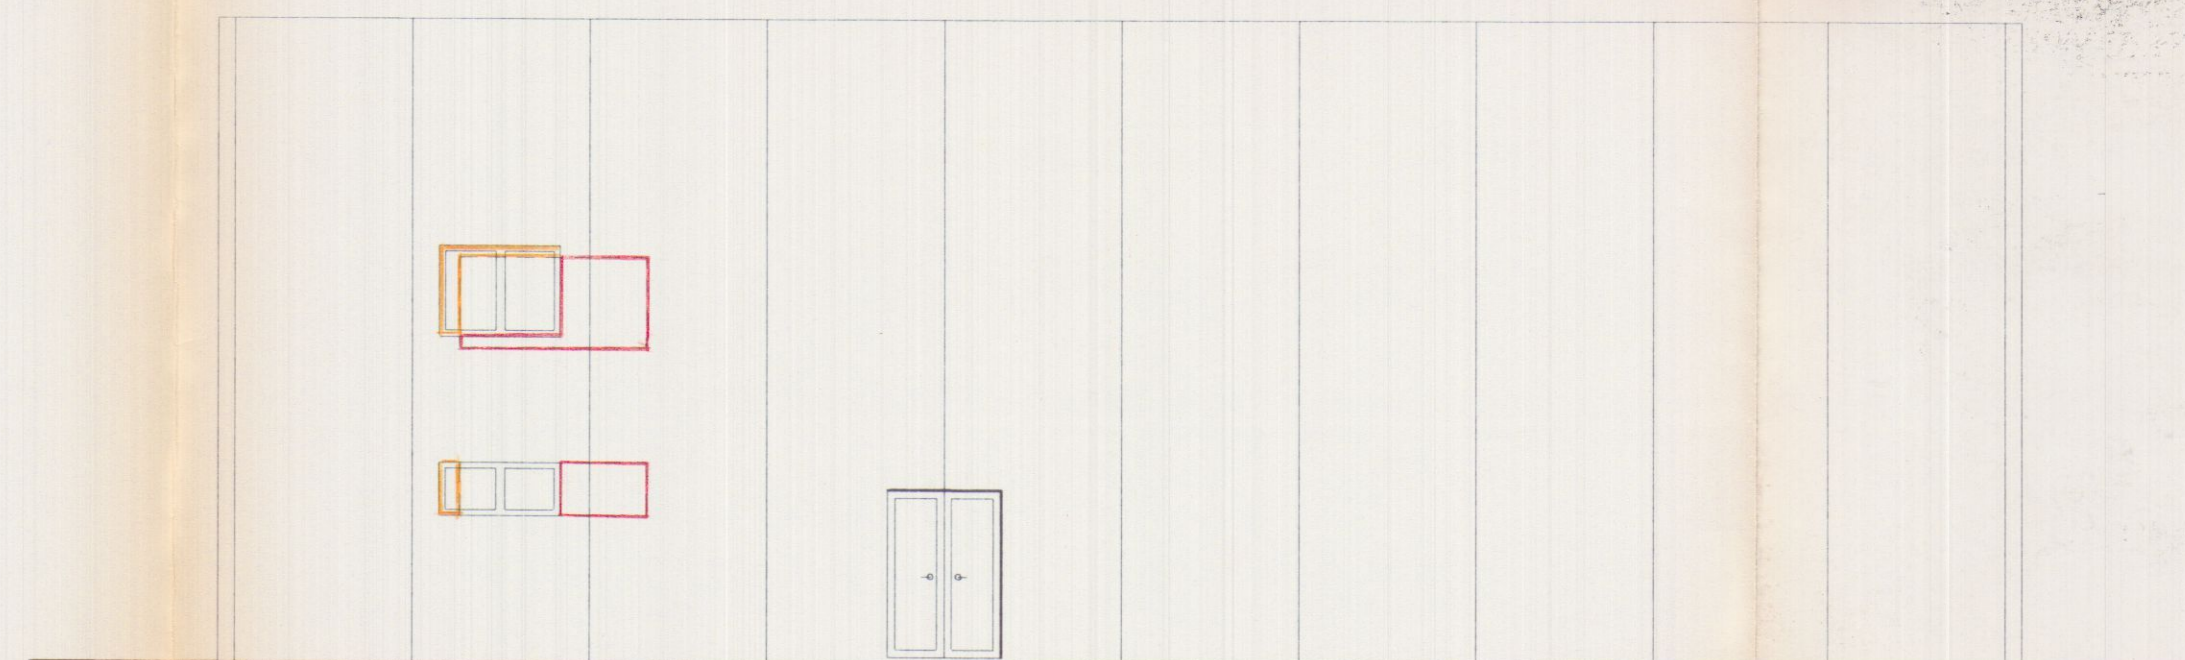

PROSPETTO NORD

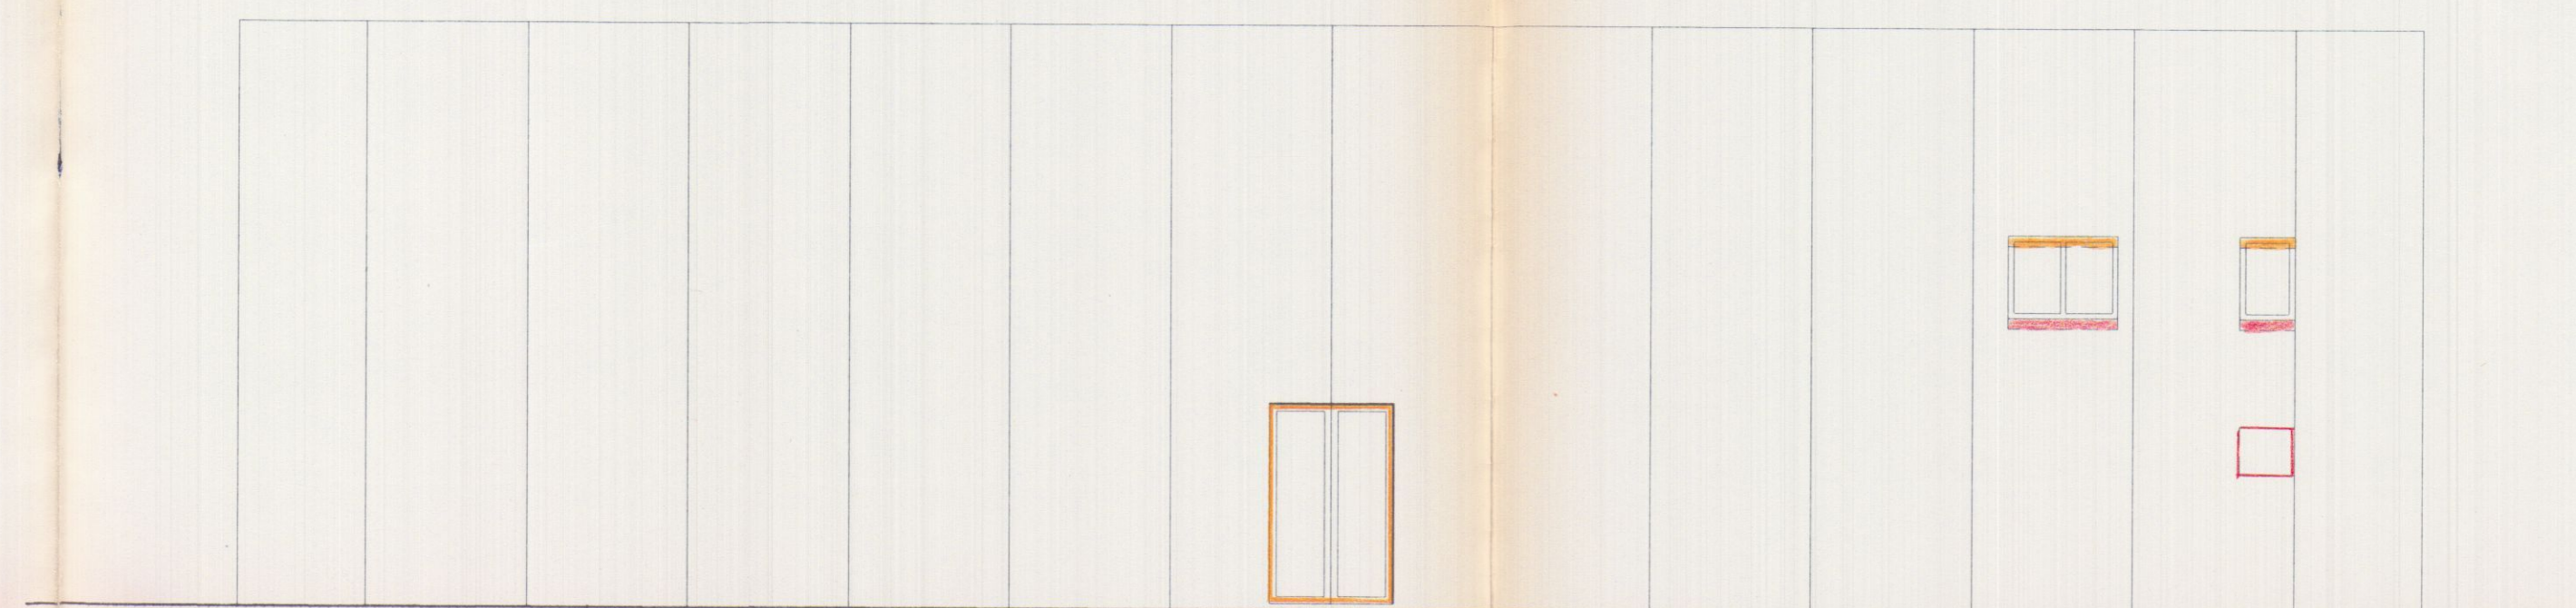

PROSPETTO SUD

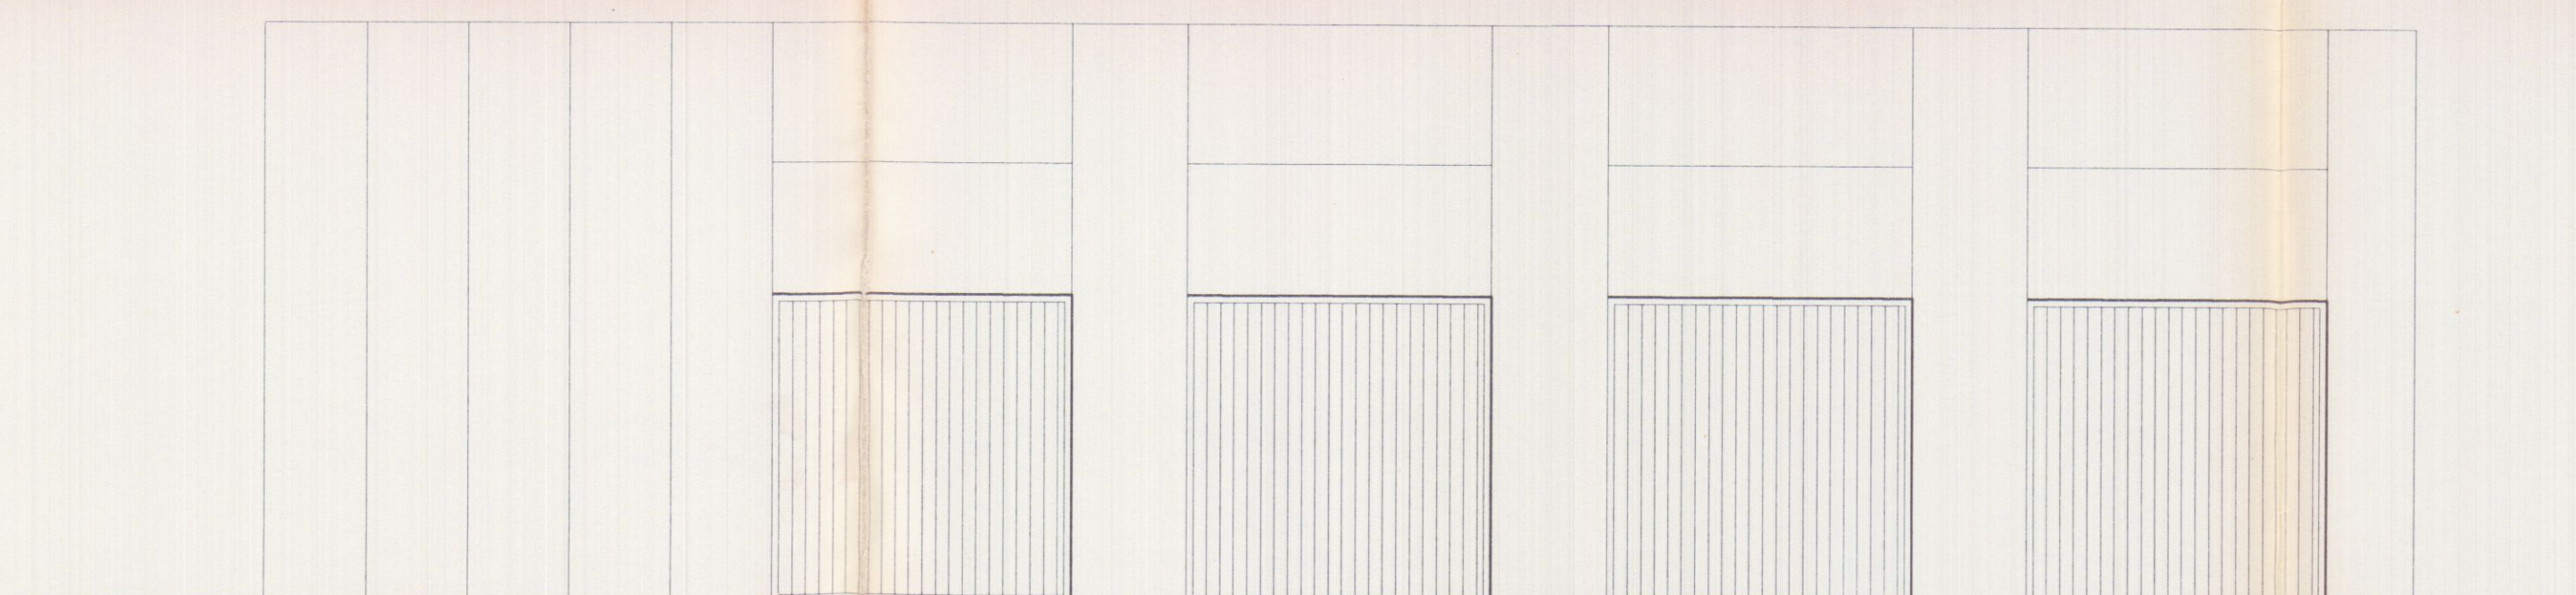

■ NUOVA COSTRUZIONE
■ DEMOLIZIONE

RU.GEST S.r.l.
Via G. Galilei N° 1/A
54031 AVENZA CARRARA

SOGEA S.r.l.
Via G. Galilei N° 1/A
54031 AVENZA CARRARA

A.Re.A. S.p.A.
Via Antica Massa, 4/A
54031 AVENZA CARRARA

AUTOTRASPORTI COPPELLI FRANCO
Via Antica Massa, 4/A
54031 AVENZA CARRARA

Studio Tecnico Ing. Giuseppe FRUZZETTI

PROGETTAZIONE:

COMMITTENTE: SOGEA S.r.l.
RU. GEST S.r.l. di RUBINI GIOVANNI
AUTOTRASPORTI COPPELLI FRANCO

PRIMA USCITA

REV. DATE DESCRIZIONE DESIGN CONTR APPROV.

PROPRIETÀ: A.Re.A. S.p.a.






OGGETTO: VARIANTE ALLA C.E. N. 82/99 del 04/05/99
RISTRUTTURAZIONE DI CAPANNONE INDUSTRIALE
Area Retroportuale - Viale Zaccagna

TITOLO: RAFFRONTO
PROSPETTI - SEZIONE AA

SCALA: 1/100

TAVOLA: 6

REV. 0

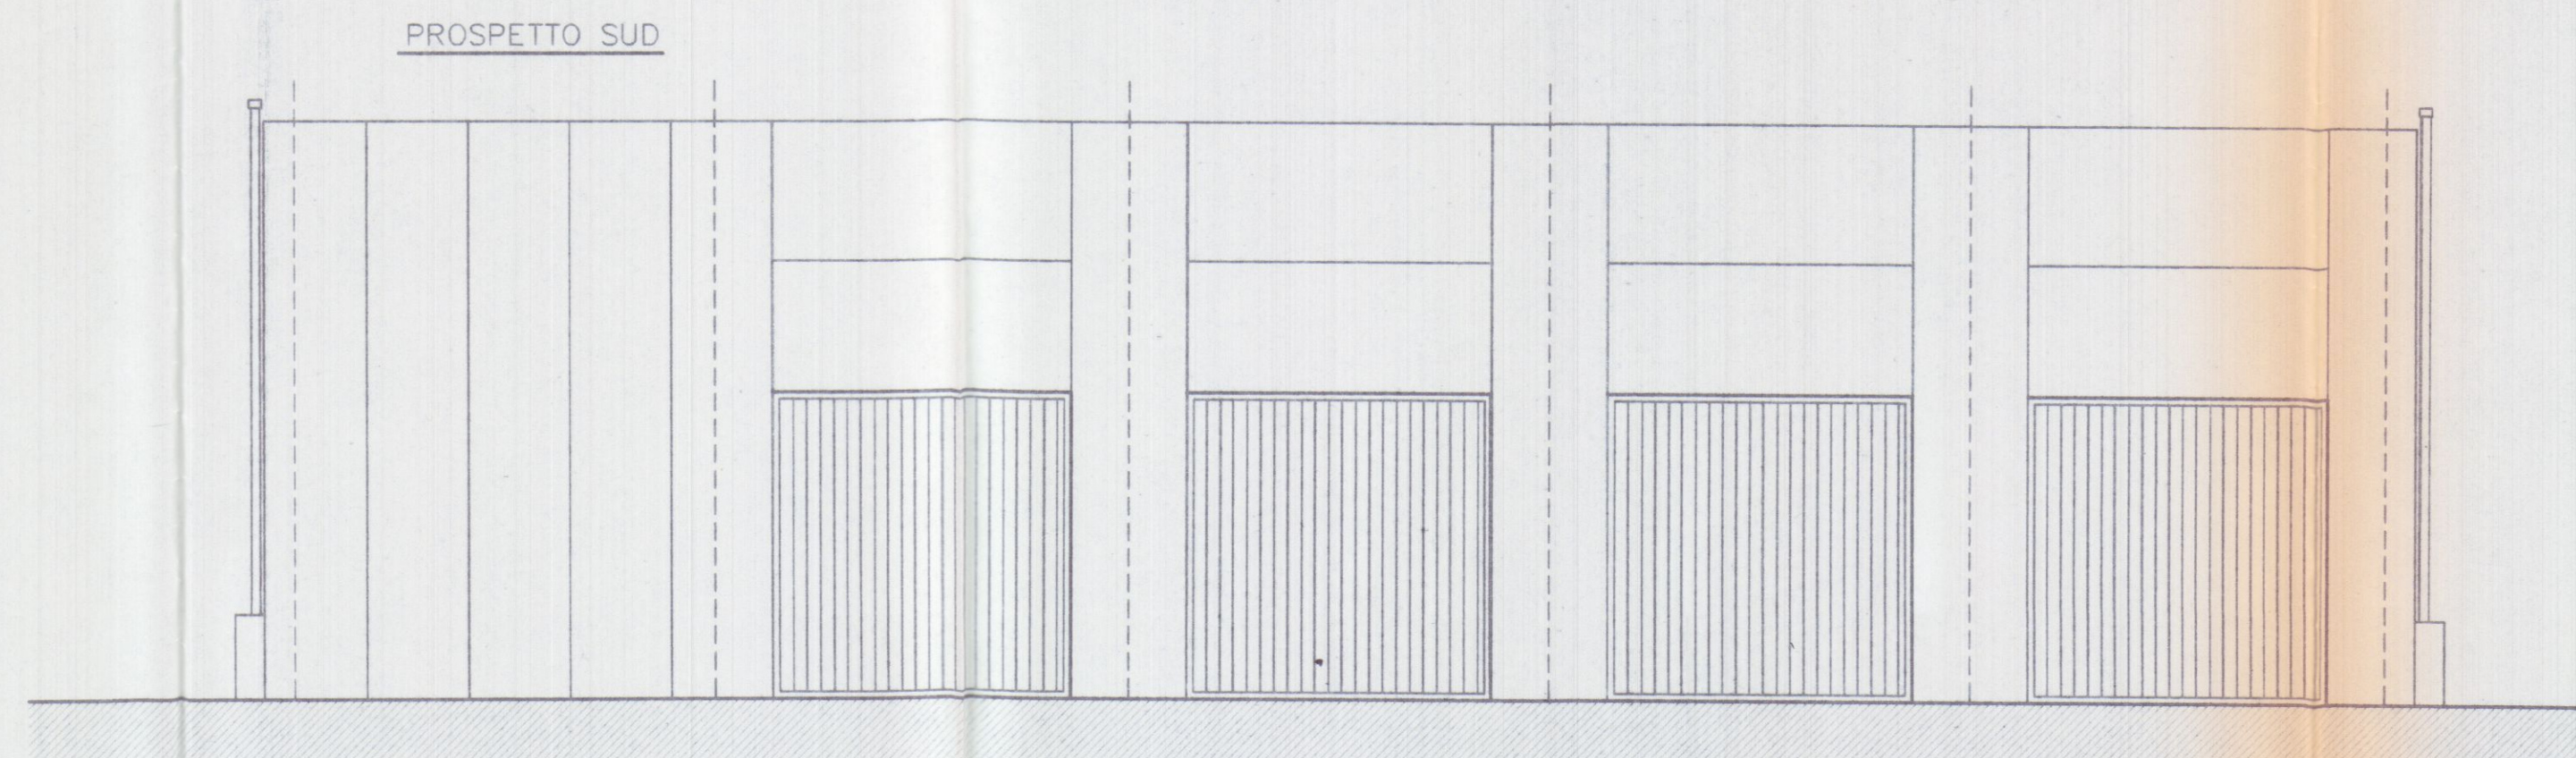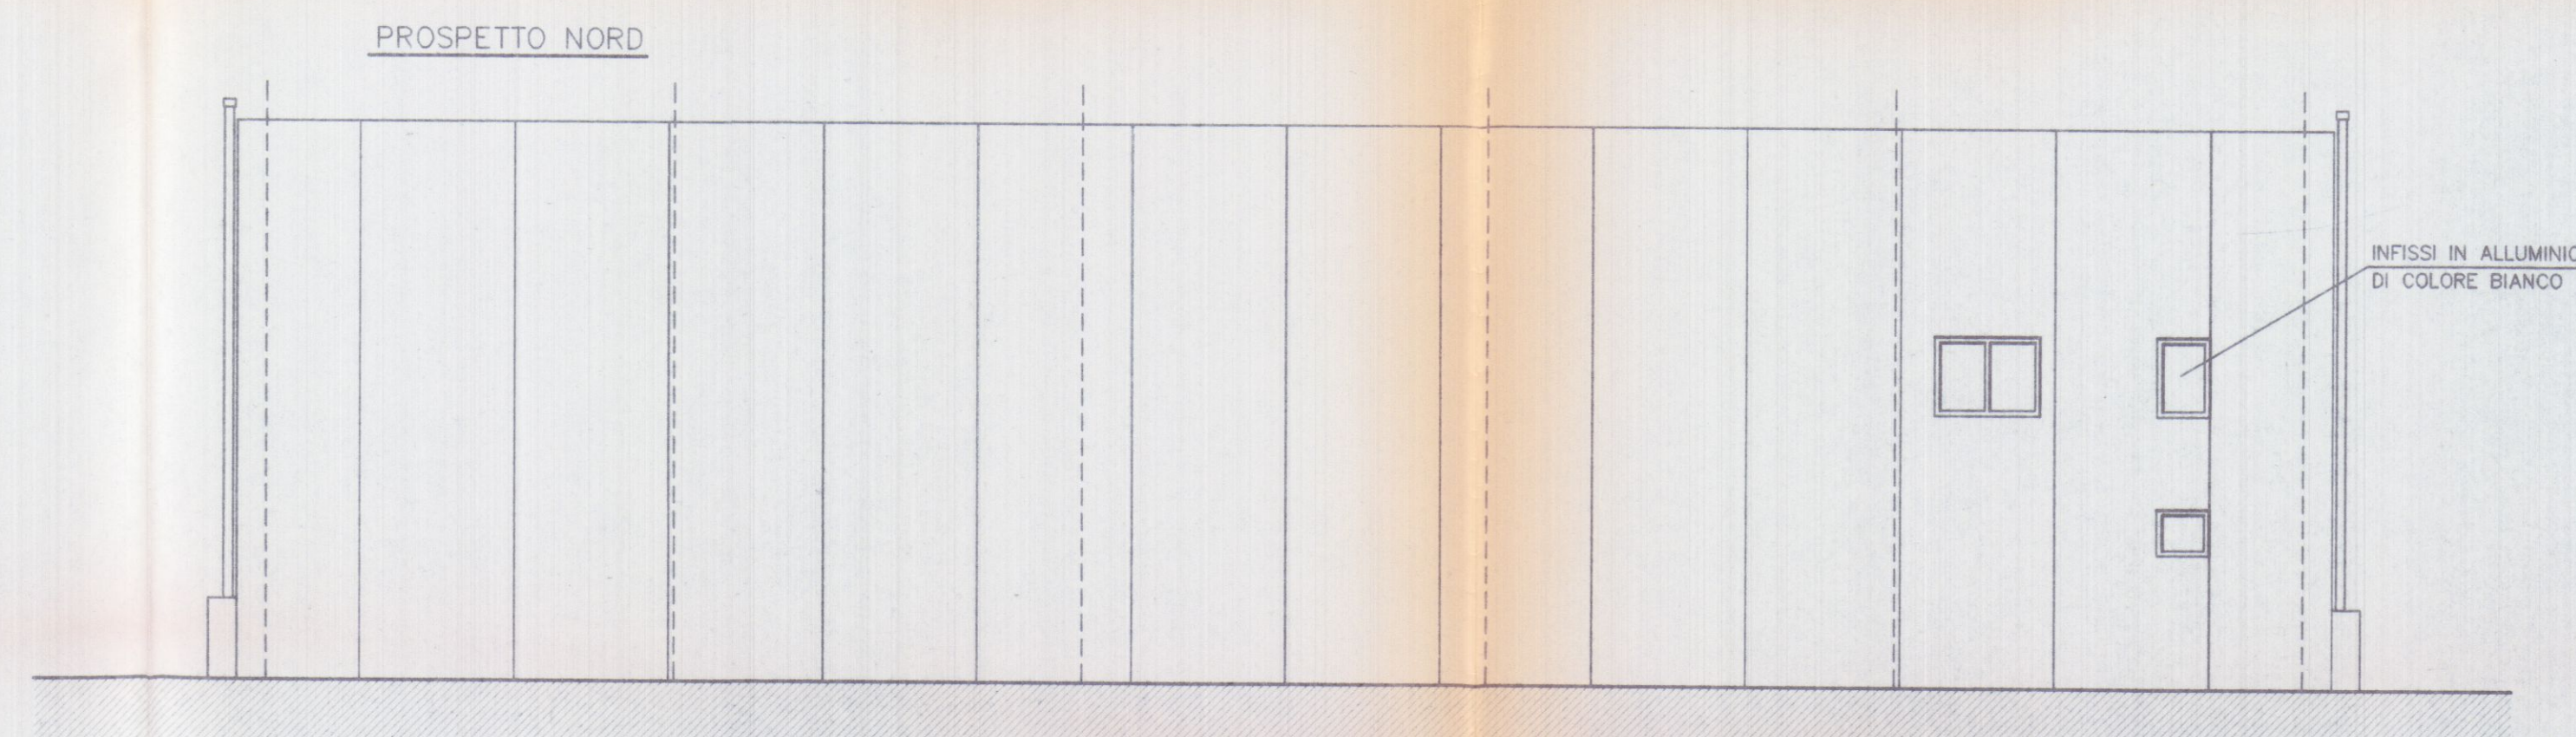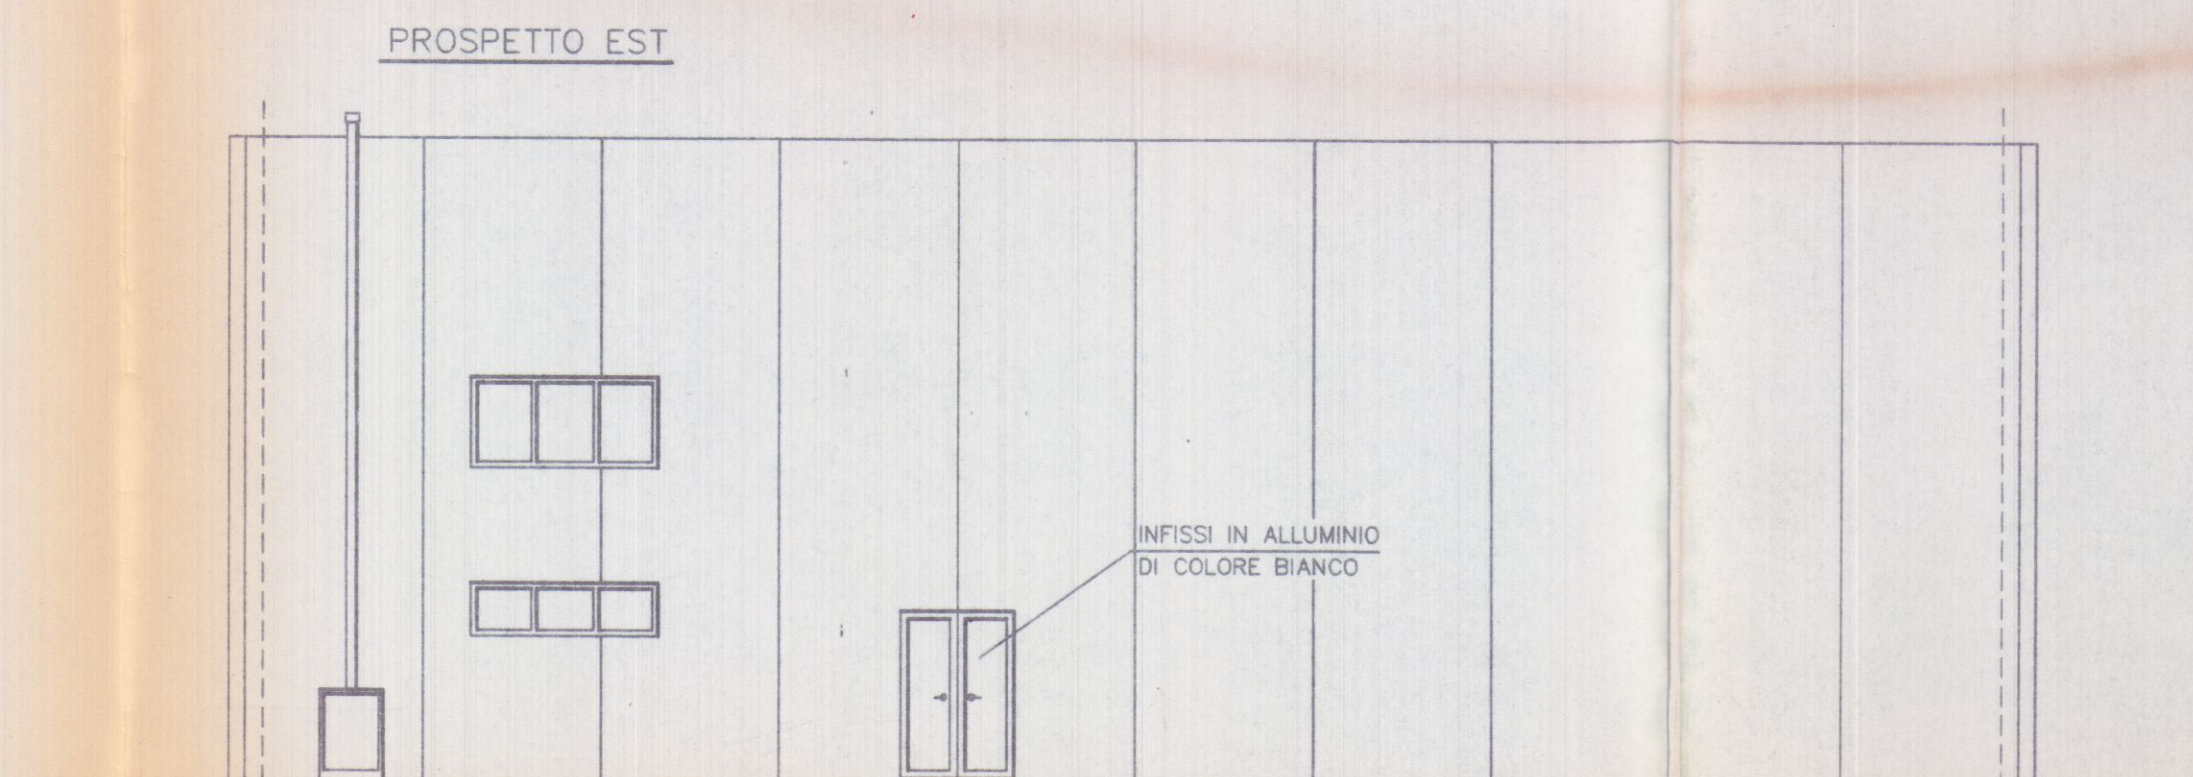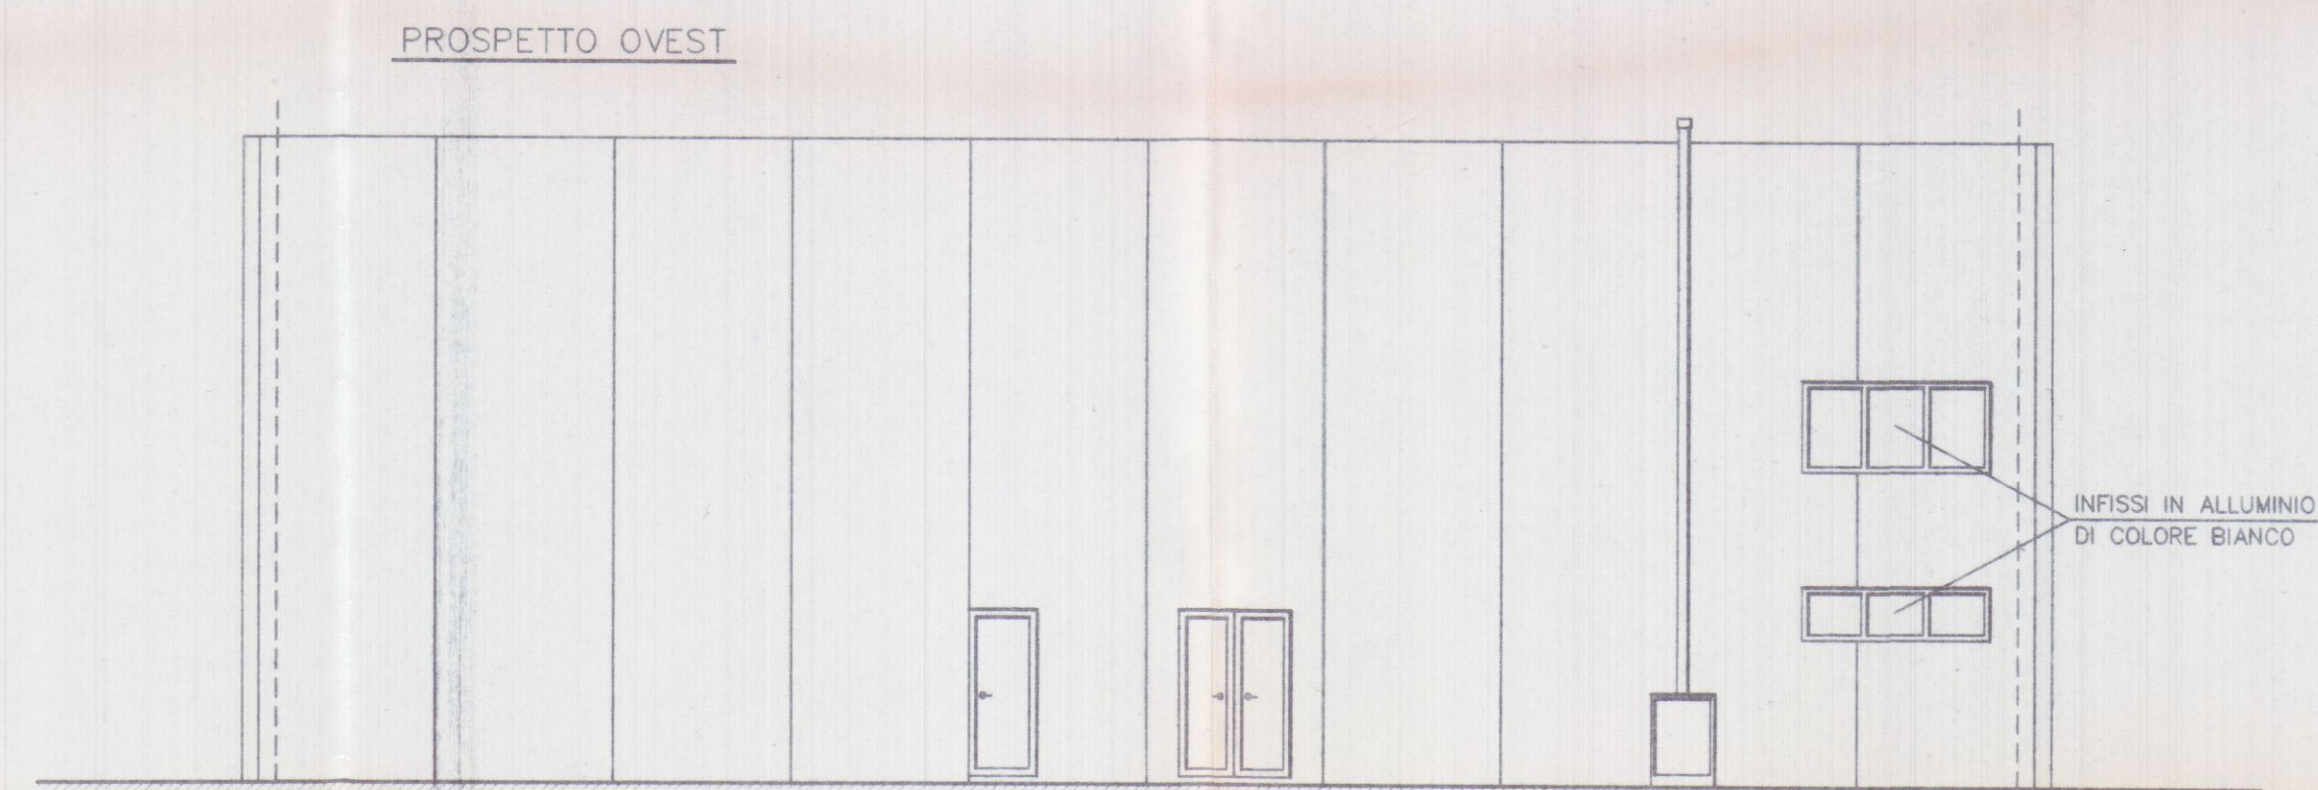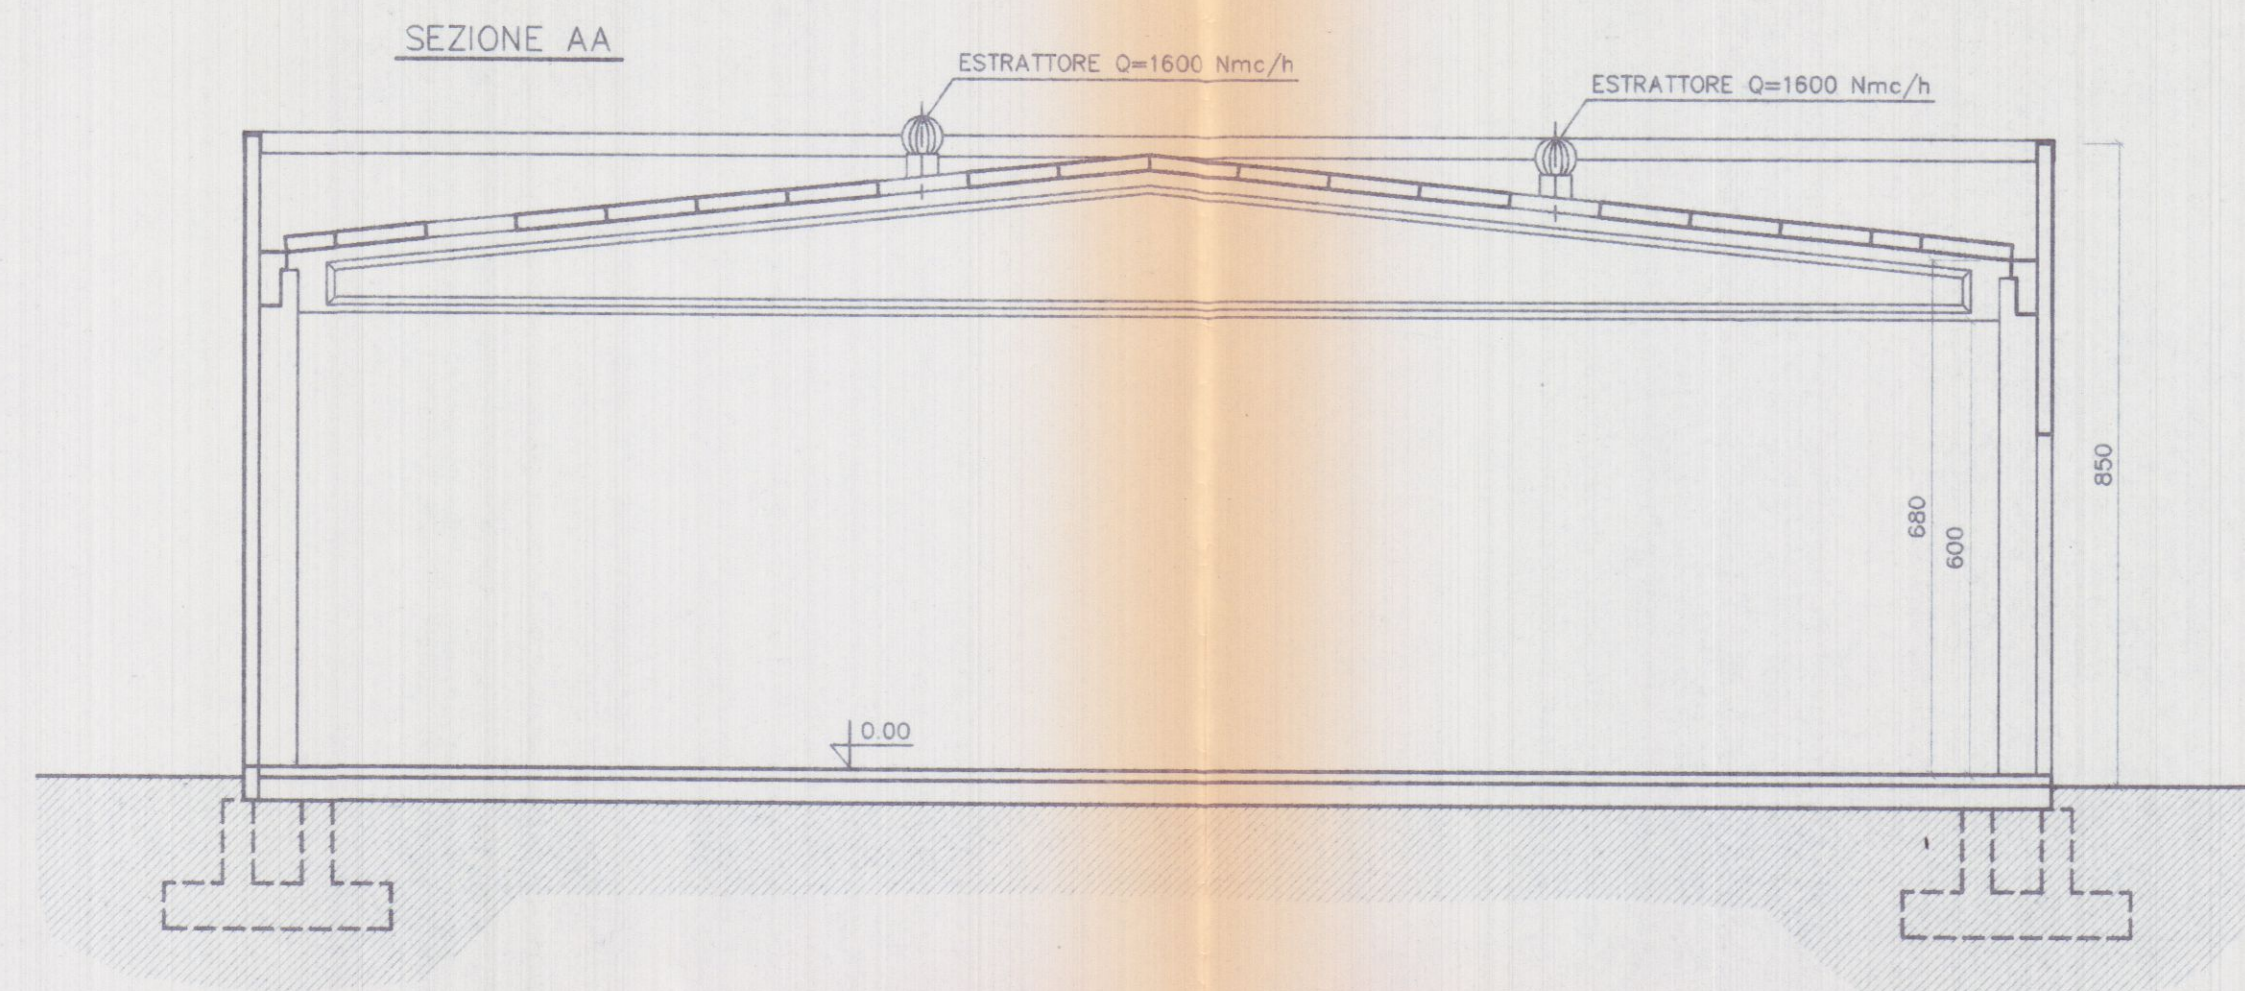

15 GIU. 1999

385

Planimetria di riferimento

PROGETTAZIONE:
Studio Tecnico Ing. Giuseppe FRUZZETTI

COMMITTENTE:
Autotrasporti Coppelli Franco
SOGEA S.r.l.
Ru. Gest S.r.l.

REV.	DATE	PRIMA USCITA DESCRIZIONE Description	DESIGN. Dwg.	CONTR. Chk.d	APPROV. Approv.d

PROPRIETA': **A.Re.A. S.p.a.**



OGGETTO:
RISTRUTTURAZIONE DI CAPANNONE INDUSTRIALE
Area Retroportuale - Viale Zaccagna

TITOLO:
PROSPETTI - SEZIONE AA
STATO DI PROGETTO

SCALA-Scale TAVOLA-Table
1/100

8

REV. 0

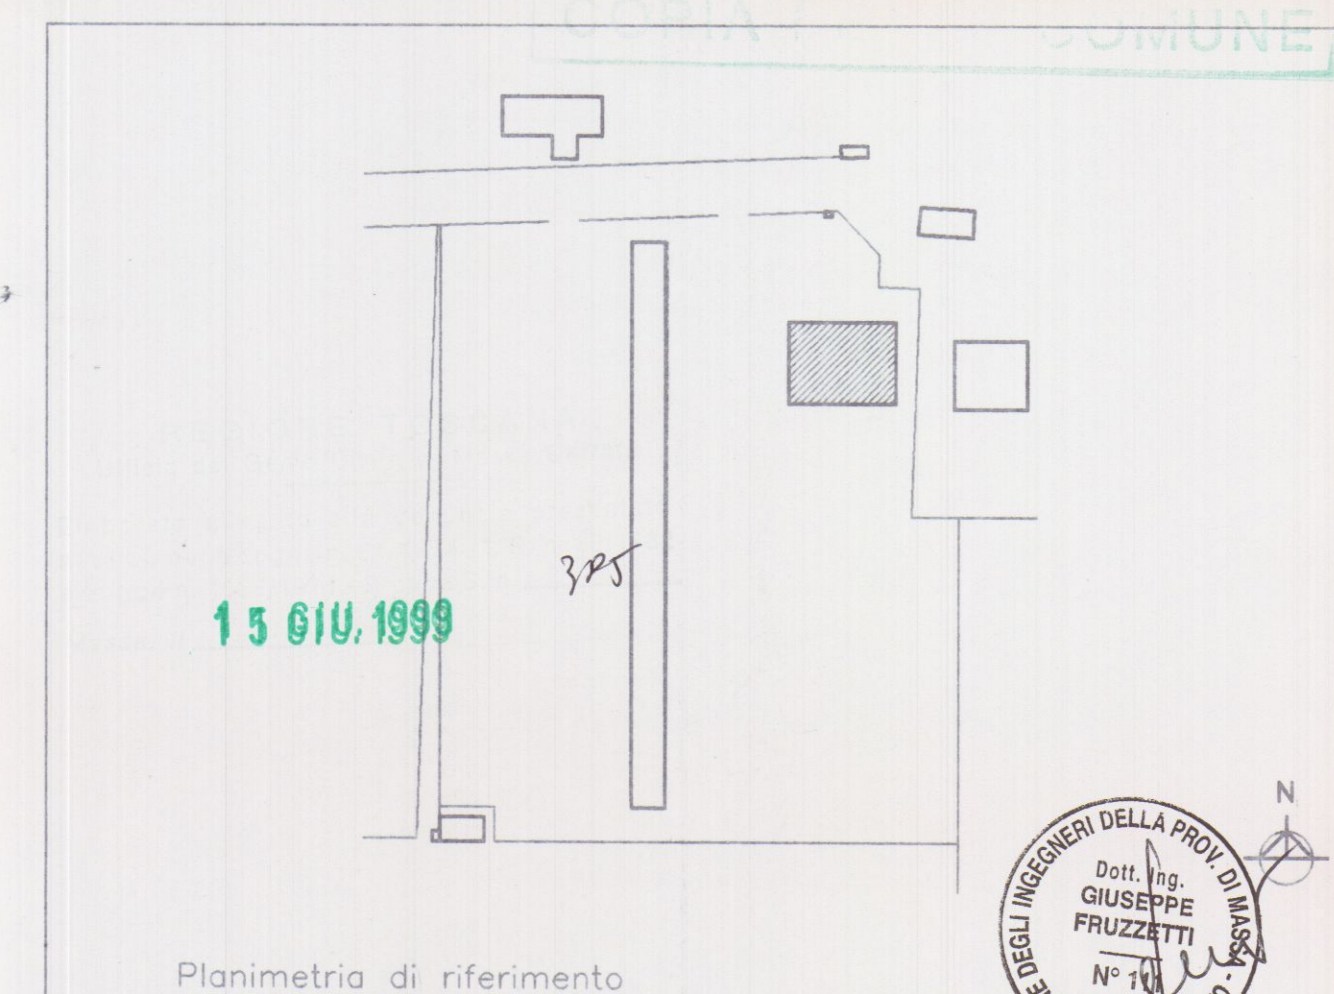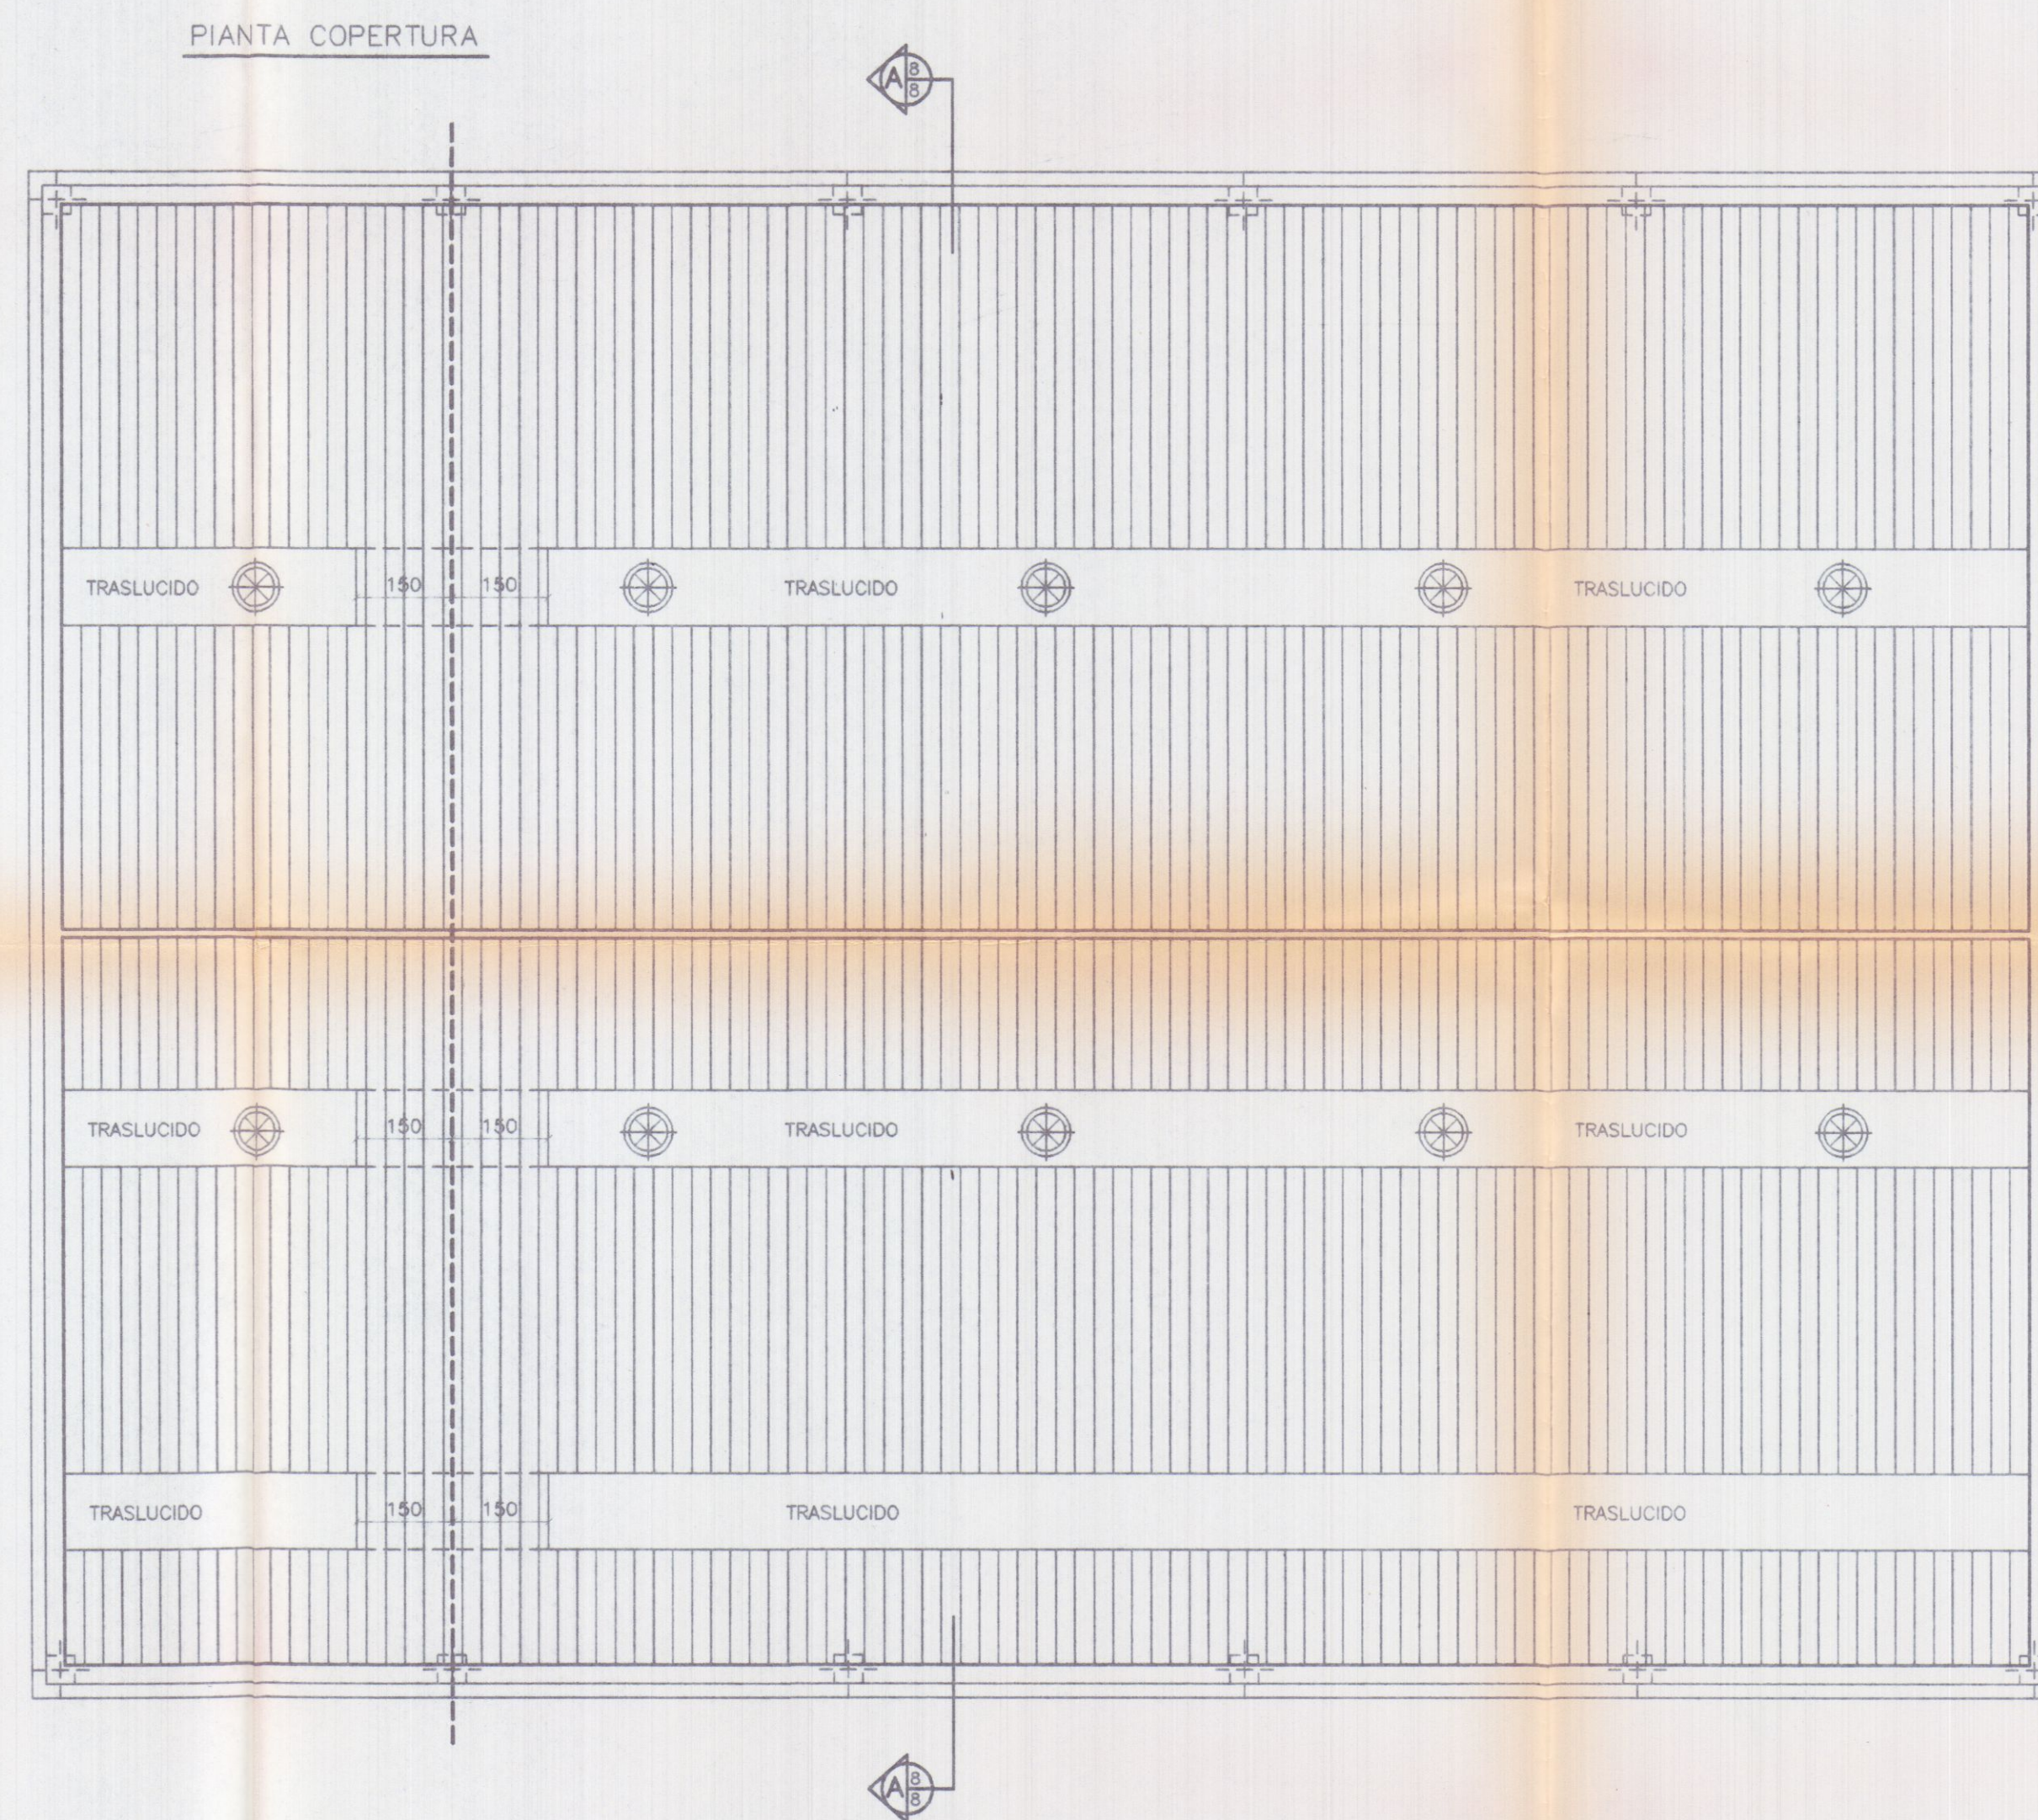

PROGETTAZIONE: Studio Tecnico Ing. Giuseppe FRUZZETTI

COMMITTENTE: Autotrasporti. Oppelli Franco
SOGEA S.r.l.
Ru. GEST S.r.l.

REV.	DATE	PRIMA USATA	DESIGN.	CONTR.	APPROV.
		DESCRIPTION	File	Chk. d.	Approv. d.

PROPRIETA': A.Re.A. S.p.a.


OGGETTO: RISTRUTTURAZIONE DI CAPANNONE INDUSTRIALE
Area Retroportuale - Viale Zaccagna

TITOLO: PIANTA COPERTURA
STATO DI PROGETTO

SCALA - Scale: 1/100

TAVOLA - Table: 7

REV. 0

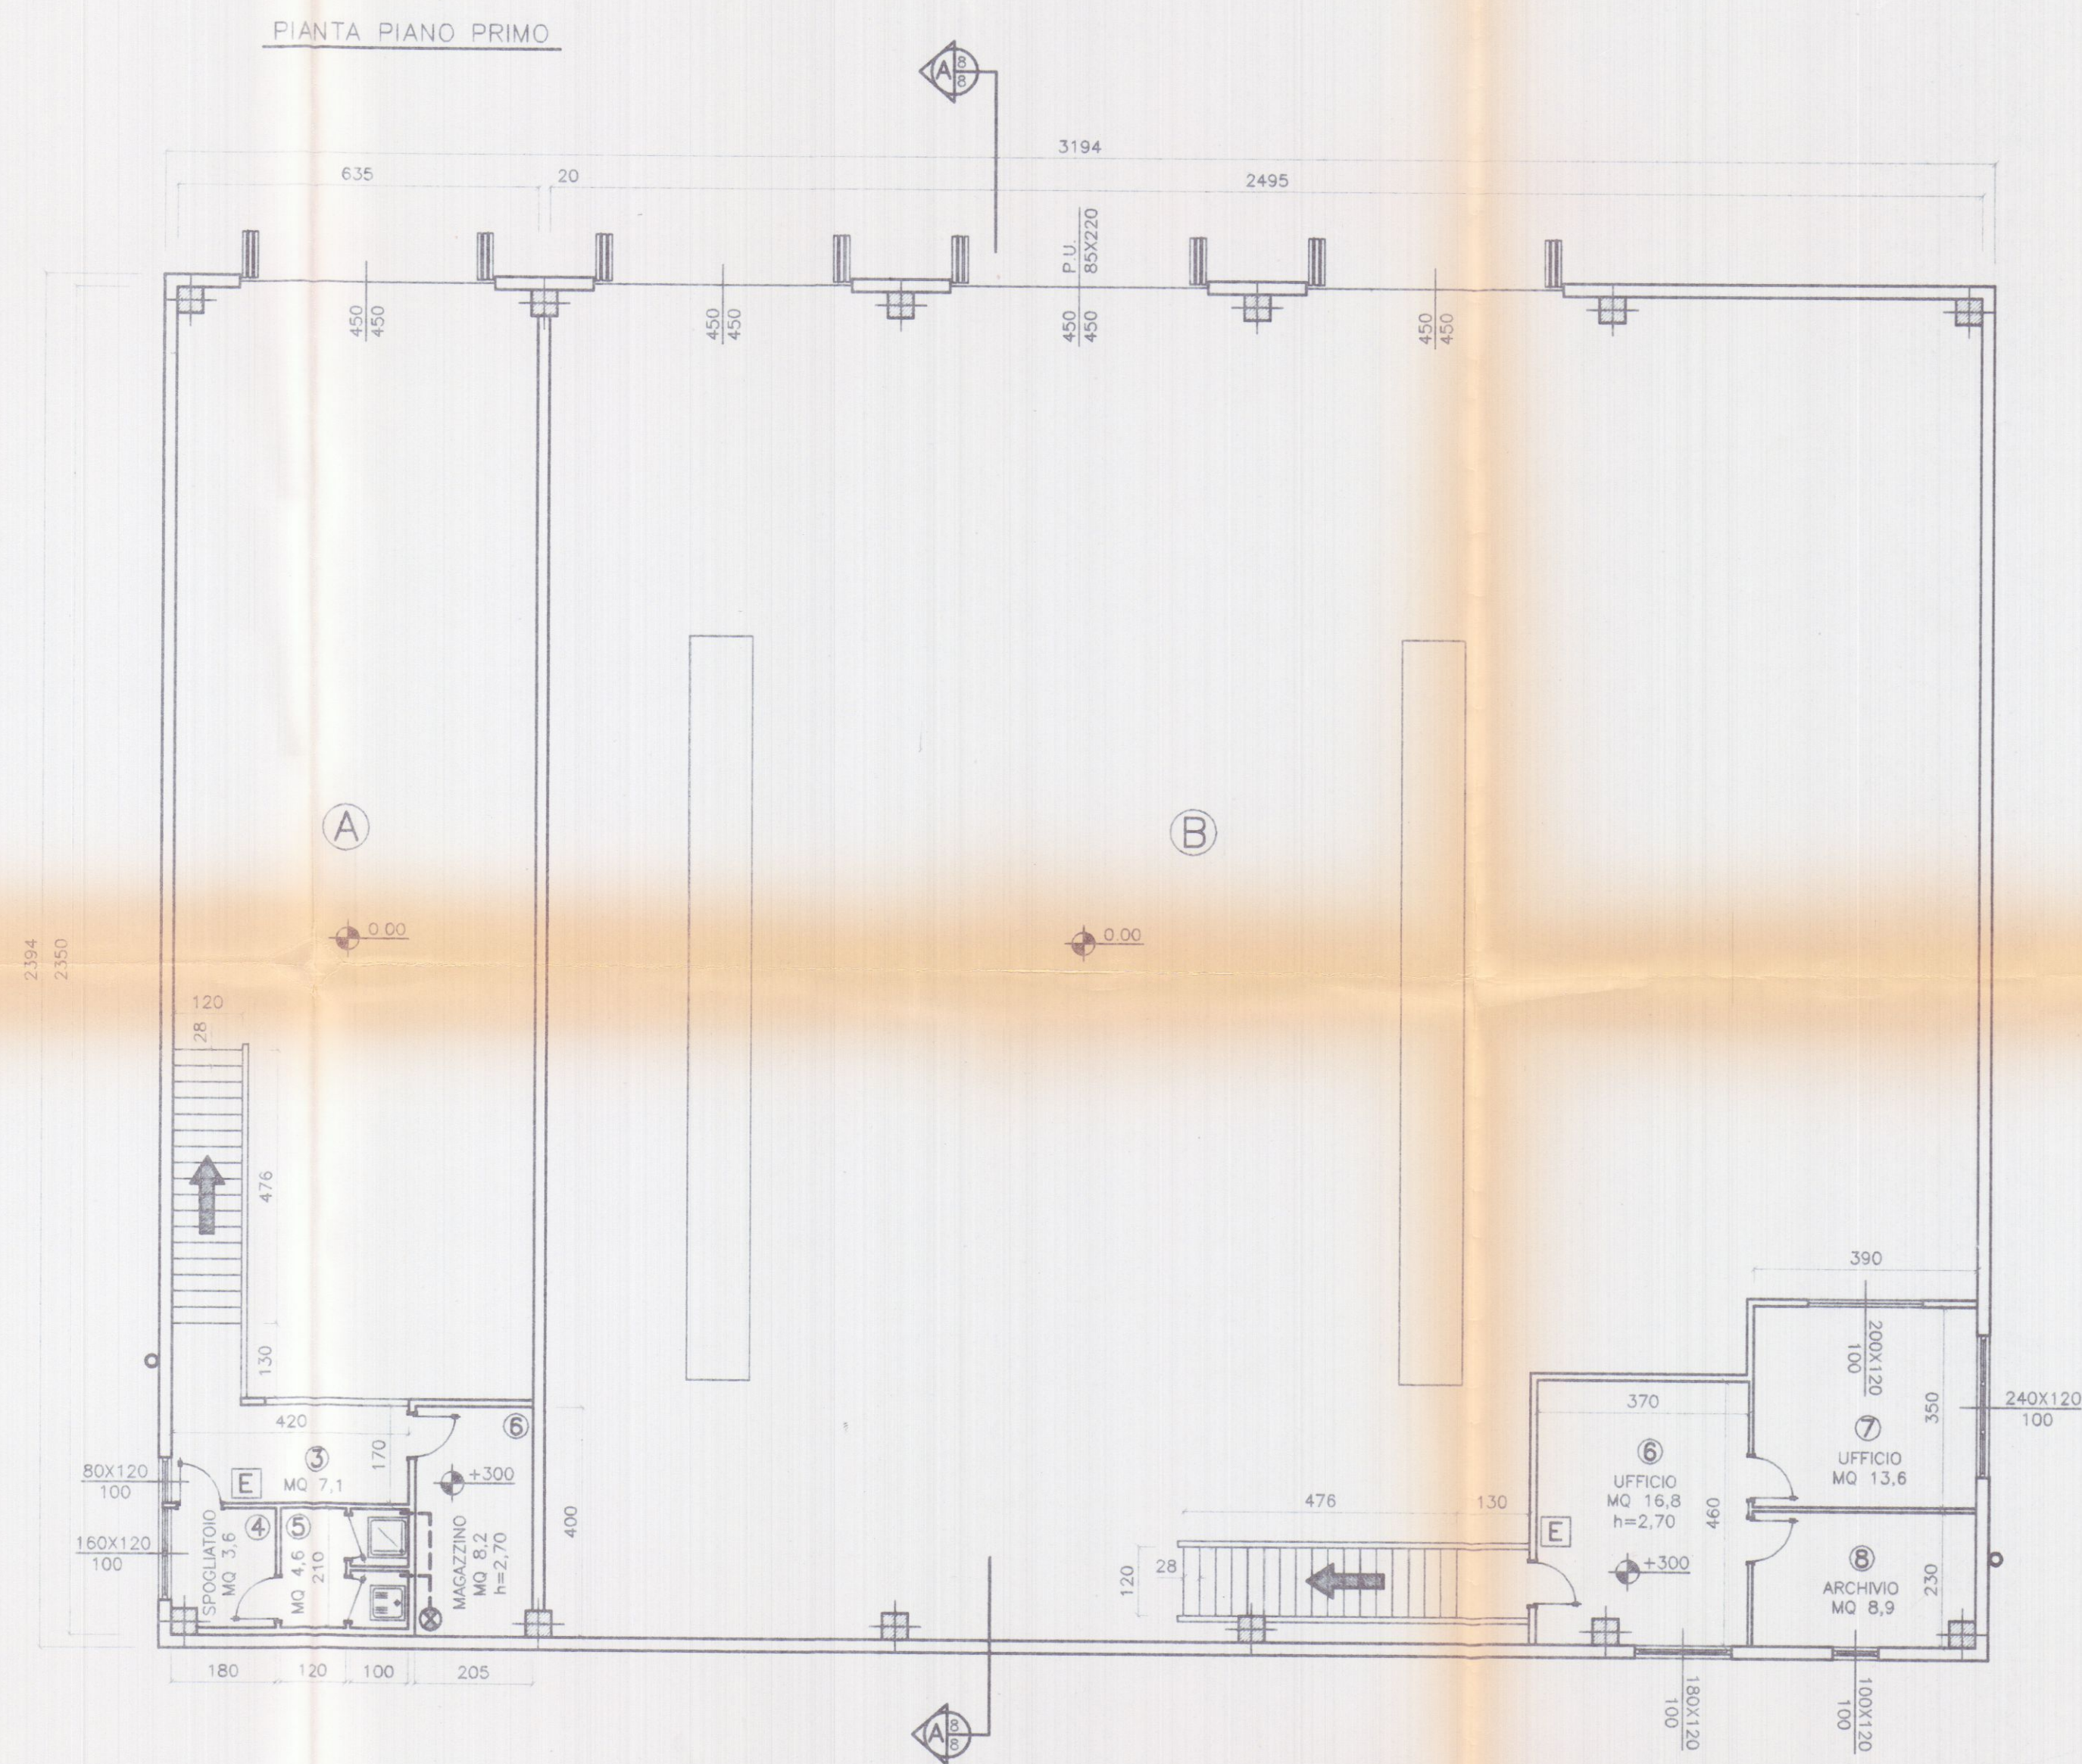

SUPERFICIE DI ILLUMINAZIONE E AERAZIONE

LOTTO A

VANO	DESTINAZIONE	SUP. VANO	RAPP. 1/8	SUP. FINESTRA
3	DISIMPEGNO	7,10	0,89	0,96 > 0,89
4	SPOGLIATOIO	3,60	0,45	1,92 > 0,45
5	W.C.	4,60	ASPIRAZIONE FORZATA	
5	MAGAZZINO	8,20		

LOTTO B

VANO	DESTINAZIONE	SUP. VANO	RAPP. 1/8	SUP. FINESTRA
6	UFFICIO	16,80	2,10	2,16 > 2,10
7	UFFICIO	13,60	1,70	2,88 > 1,70
8	ARCHIVIO	8,90	1,11	1,20 > 1,11

LEGENDA

SIMB. GRAFICO	DESCRIZIONE
←	PERCORSO DI USCITA VERSO L'ALTO
←	PERCORSO DI USCITA ORIZZONTALE
←	PERCORSO DI USCITA VERSO IL BASSO
⊙	IDRANTE A CASSETTA CON TUB. FLESSIBILE DA 25 ml - ESISTENTE
E	ESTINTORE DI TIPO APPROVATO
⊙	TURBINA DI ASPIRAZIONE
○	CAMINO IN LAMIERA
⊗	CAMINO ASPIRAZIONE ARIA
---	ASPIRAZIONE FORZATA SERVIZI IGIENICI
⊙	ESTRATTORI A SOFFITTO Q=1600 Nmc/h

PIANTA PIANO PRIMO

13 618.1999

385

Planimetria di riferimento

PROGETTAZIONE:

Studio Tecnico Ing. Giuseppe FRUZZETTI

COMMITTENTE:

Autotrasporti Coppelli Franco
SOGEA S.r.l.
 Ru. Gest. S.r.l.

REV.	DATE	PRIMA USCITA	DESIGN.	CONTR.	APPROV.
		DESCRIPTION	Dwg.	Chk.d	Approv.d

PROPRIETA':

A.Re.A. Spa.

OGGETTO:

RISTRUTTURAZIONE DI CAPANNONE INDUSTRIALE
 Area Retroportuale - Viale Zaccagna

TITOLO:

PIANTA PIANO PRIMO
 STATO DI PROGETTO

SCALA-SCALE

1/100

TAVOLA-TABLE


6

REV. 0

MACCHINARI	
A	SALDATRICE
B	TRAPANO A COLONNA
C	SEGHETTO
D	PRESSA
E	SMERIGLIO
F	TORNIO
G	TRAPANO A BANDIERA
H	COMPRESSORE ARIA
I	FRESA
L	RETTIFICA TESTE
M	VASCA OLII USATI
N	RETTIFICA TAMBURI
O	SMONTAGOMME

LEGENDA

SIMB. GRAFICO	DESCRIZIONE
	PERCORSO DI USCITA VERSO L'ALTO
	PERCORSO DI USCITA ORIZZONTALE
	PERCORSO DI USCITA VERSO IL BASSO
	IDRANTE A CASSETTA CON TUB. FLESSIBILE DA 25 ml - ESISTENTE
	ESTINTORE DI TIPO APPROVATO
	TURBINA DI ASPIRAZIONE
	CAMINO IN LAMIERA
	CAMINO ASPIRAZIONE ARIA
	ASPIRAZIONE FORZATA SERVIZI IGIENICI
	ESTRATTORI A SOFFITTO Q=1600 Nmc/h

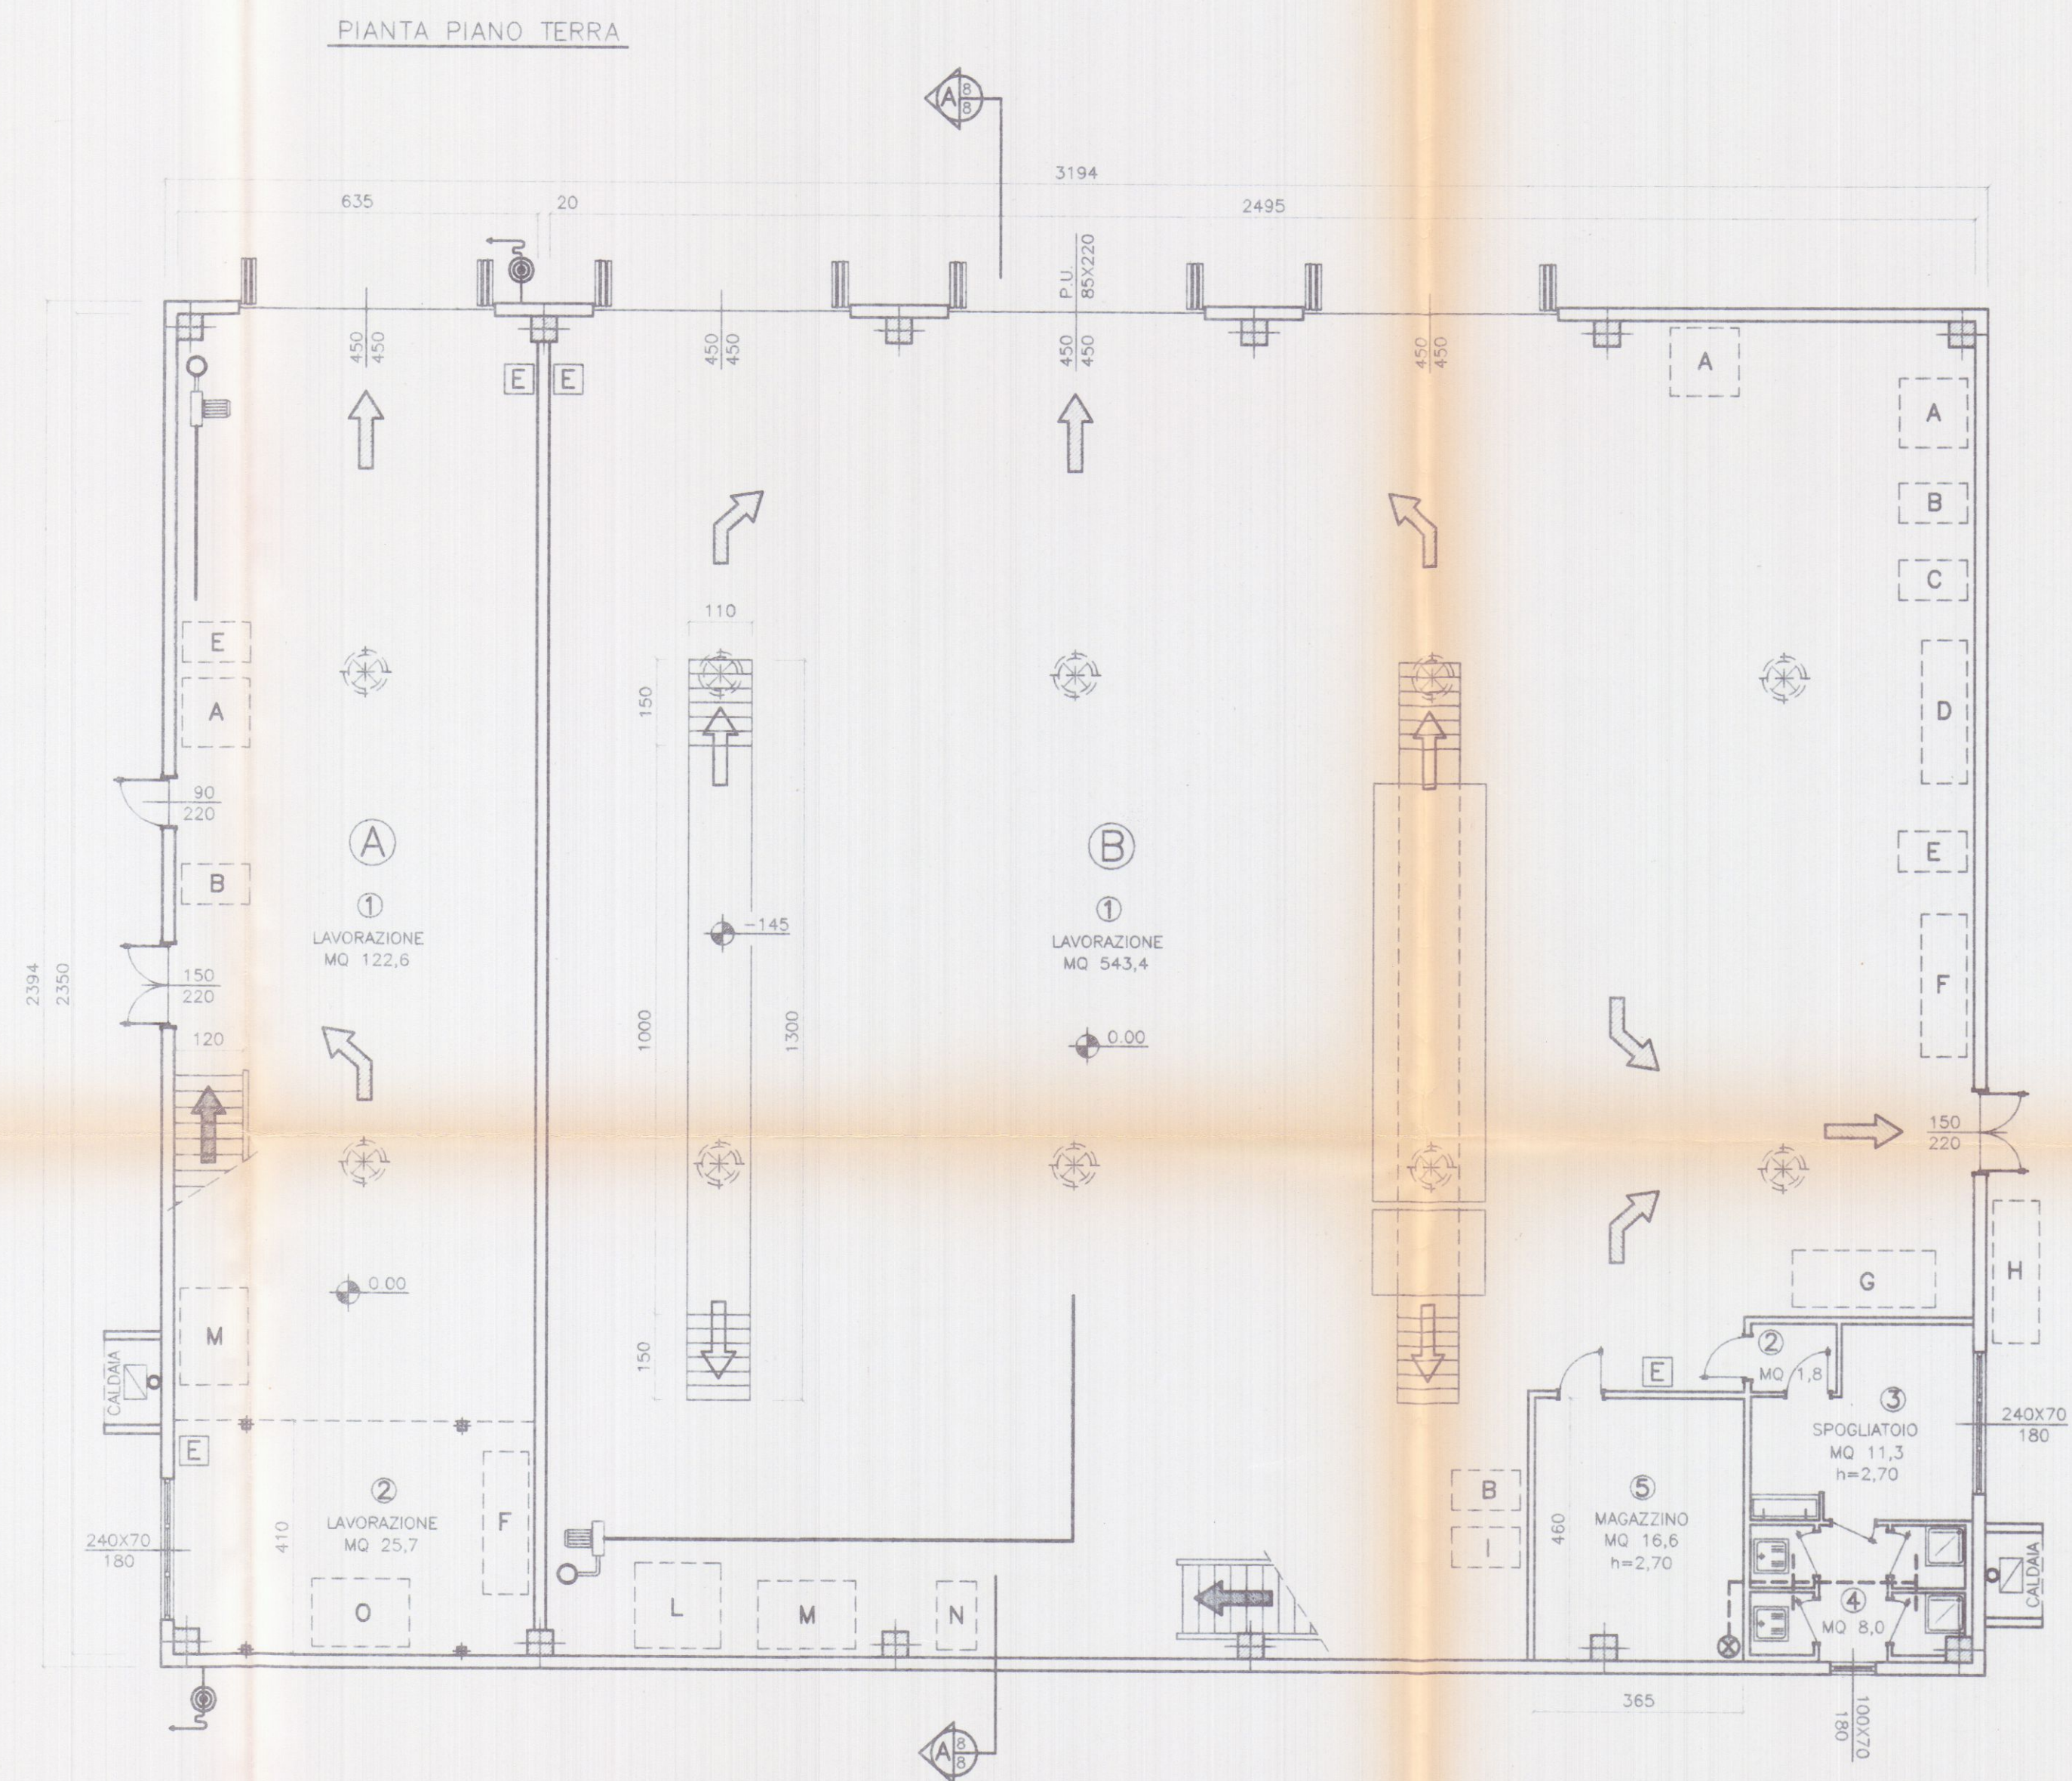

SUPERFICIE DI ILLUMINAZIONE

LOTTO A

VANO	DESTINAZIONE	SUP. VANO	RAPP. 1/8	SUP. ILLUMINANTE
1+2	LAVORAZIONE	148,30	18,54	*43,41 > 18,54

* DI CUI MQ 16,20 A SOFFITTO

LOTTO B

VANO	DESTINAZIONE	SUP. VANO	RAPP. 1/8	SUP. ILLUMINANTE
1	LAVORAZIONE	543,40	67,92	*146,85 > 67,92
2	DISIMPEGNO	1,80		
3	SPOGLIATOIO	11,30	1,41	1,68 > 1,41
4	W.C.	8,00		
5	MAGAZZINO	16,60		

* DI CUI MQ 82,80 A SOFFITTO

SUPERFICIE DI AERAZIONE

LOTTO A


VANO	DESTINAZIONE	SUP. VANO	RAPP. 1/8	SUP. AERAZIONE
1+2	LAVORAZIONE	148,30	18,54	27,21 > 18,54

LOTTO B

VANO	DESTINAZIONE	SUP. VANO	RAPP. 1/8	SUP. AERAZIONE
1	LAVORAZIONE	543,40	67,92	*64,05 < 67,92
2	DISIMPEGNO	1,80		
3	SPOGLIATOIO	11,30	1,41	1,68 > 1,41
4	W.C.	8,00	1,00	**0,70 < 1,00
5	MAGAZZINO	16,60		

* SI INTEGRA CON N.8 ESAUSTORI EDILI CAPACI DI UNA VENTILAZIONE COMPLESSIVA DI 12800 Nmc/h PARI A 3 Vol/h

** W.C. CON ASPIRAZIONE FORZATA

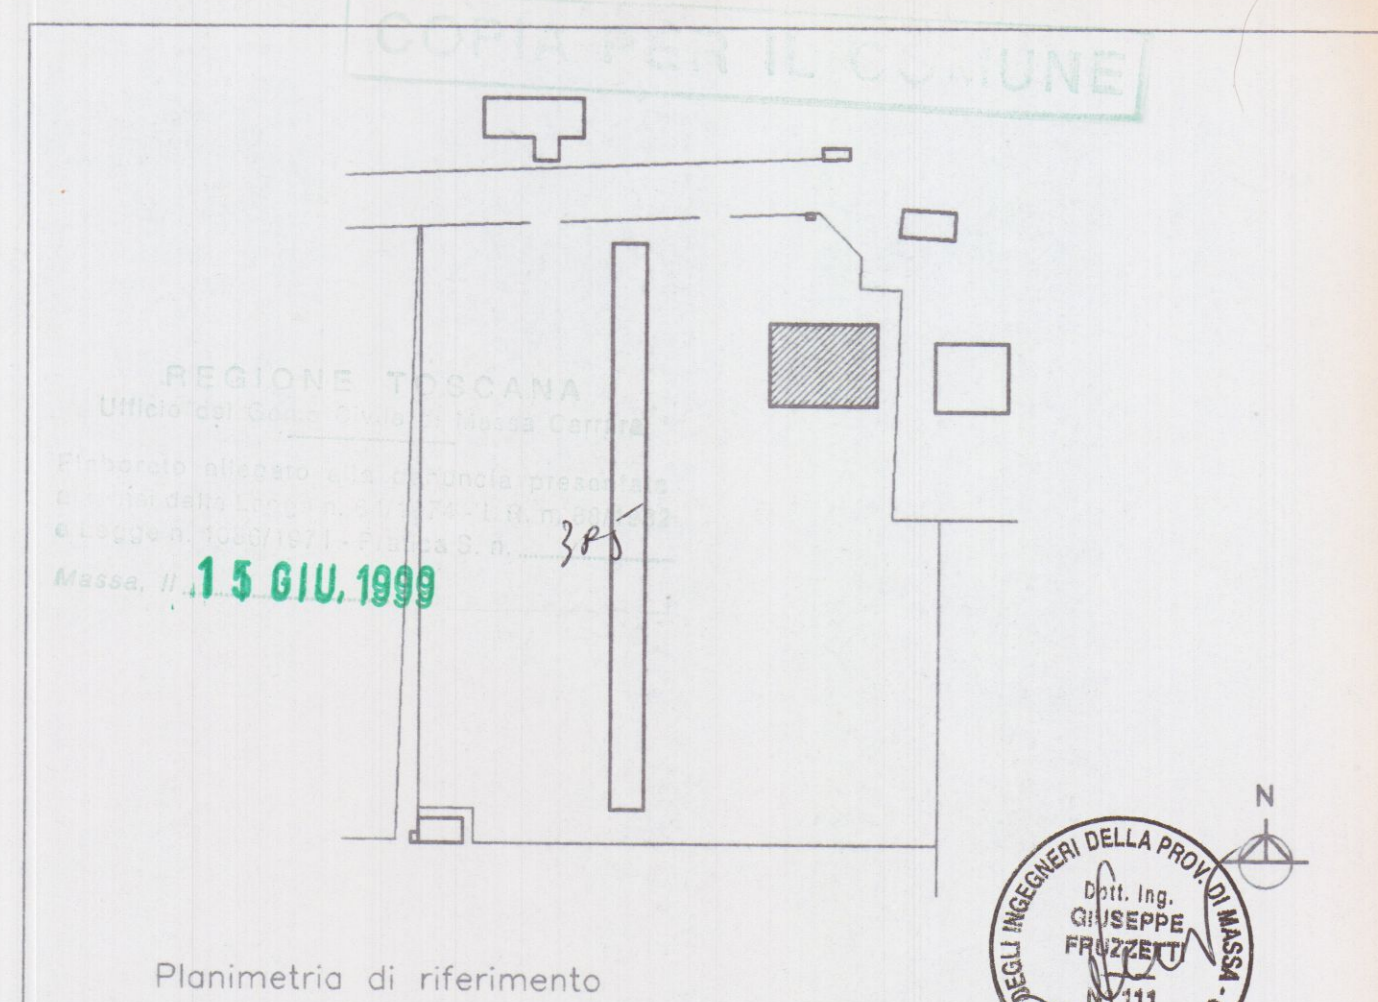

PROGETTAZIONE:


Studio Tecnico Ing. Giuseppe FRUZZETTI

COMMITTENTE:


Autotrasporti Coppoli Franco
SOGEA S.r.l.
Ru. GEST S.r.l.

REV.	DATE	PRIMA USATA	DESIGN.	CONTR.	APPROV.
		Descrizione	File	Chk.d	Approv.d
PROPRIETA':		A.Re.A. S.p.a.		5_PT_PR	
OGGETTO:		RISTRUTTURAZIONE DI CAPANNONE INDUSTRIALE Area Retroportuale - Viale Zaccagna		SCALA - Scale	TAVOLA - Table
				1/100	5
TITOLO:		PIANTA PIANO TERRA STATO DI PROGETTO		REV.	0

SEZIONE AA

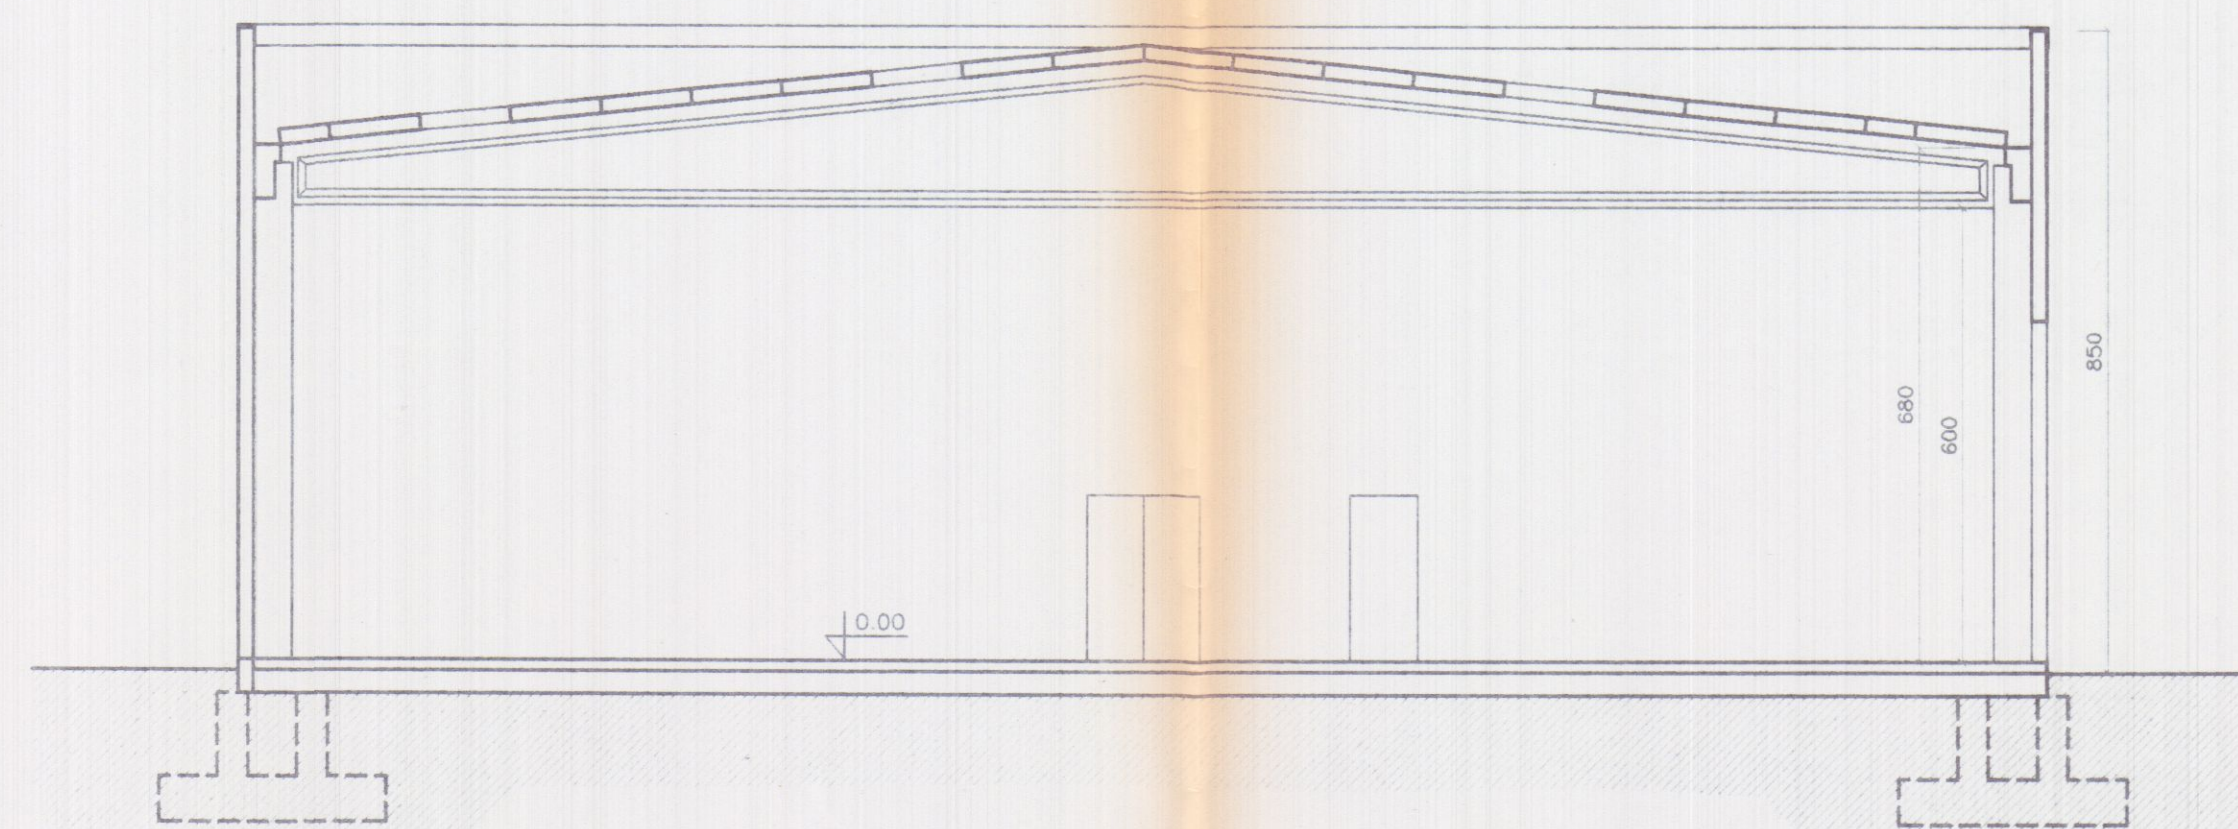


PROSPETTO OVEST

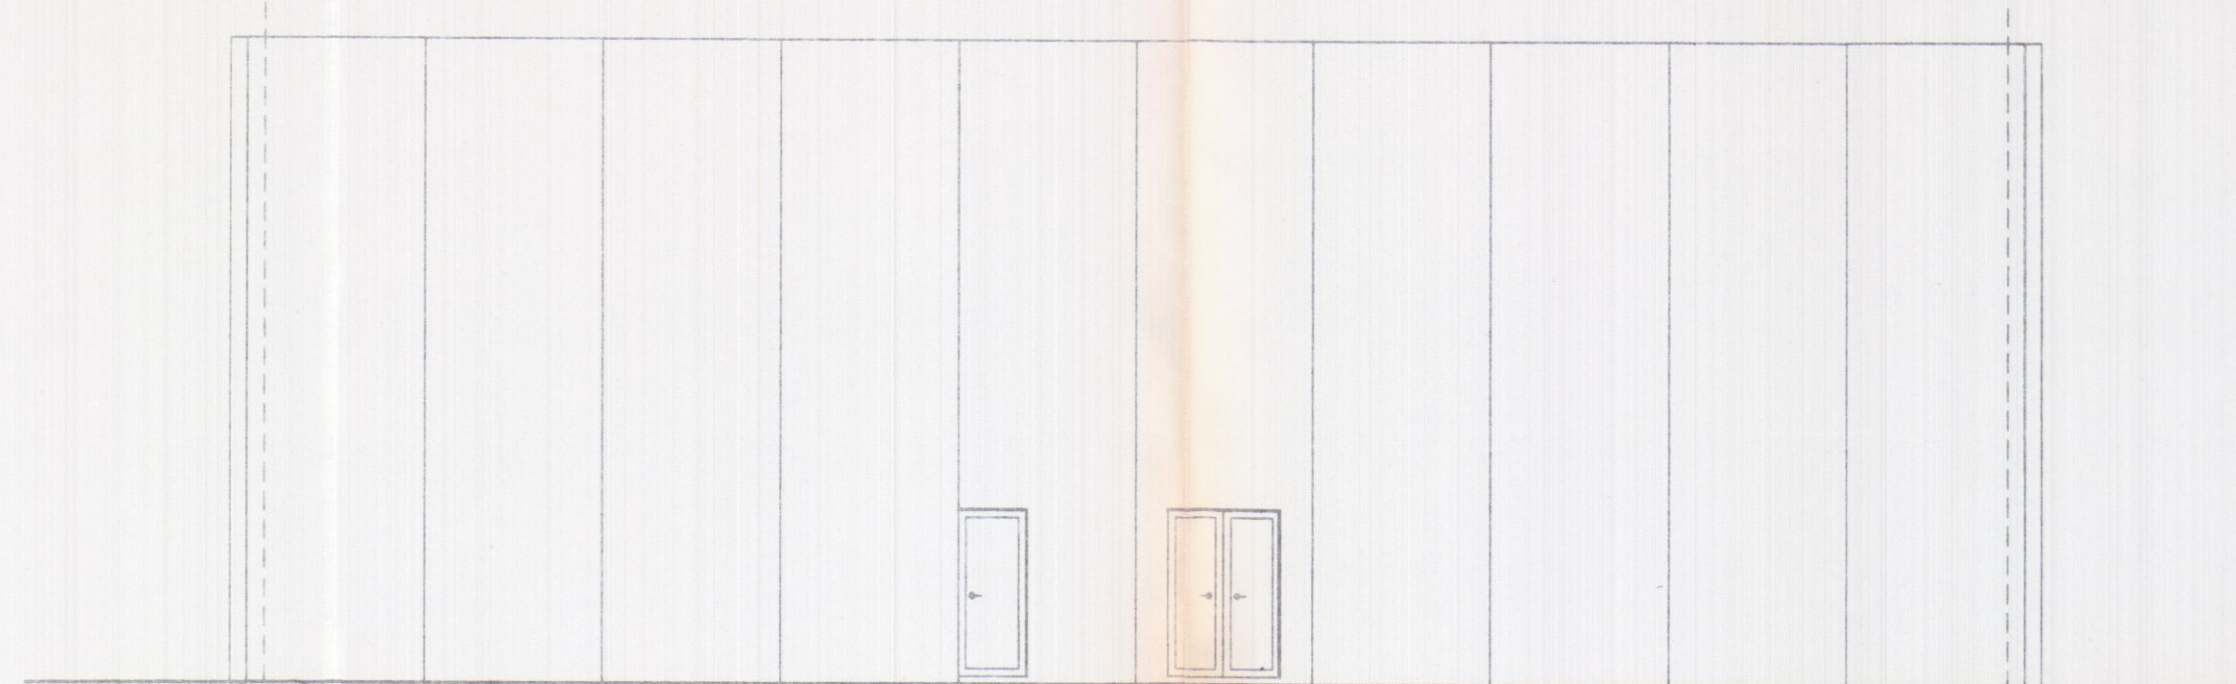


PROSPETTO EST




PROSPETTO NORD

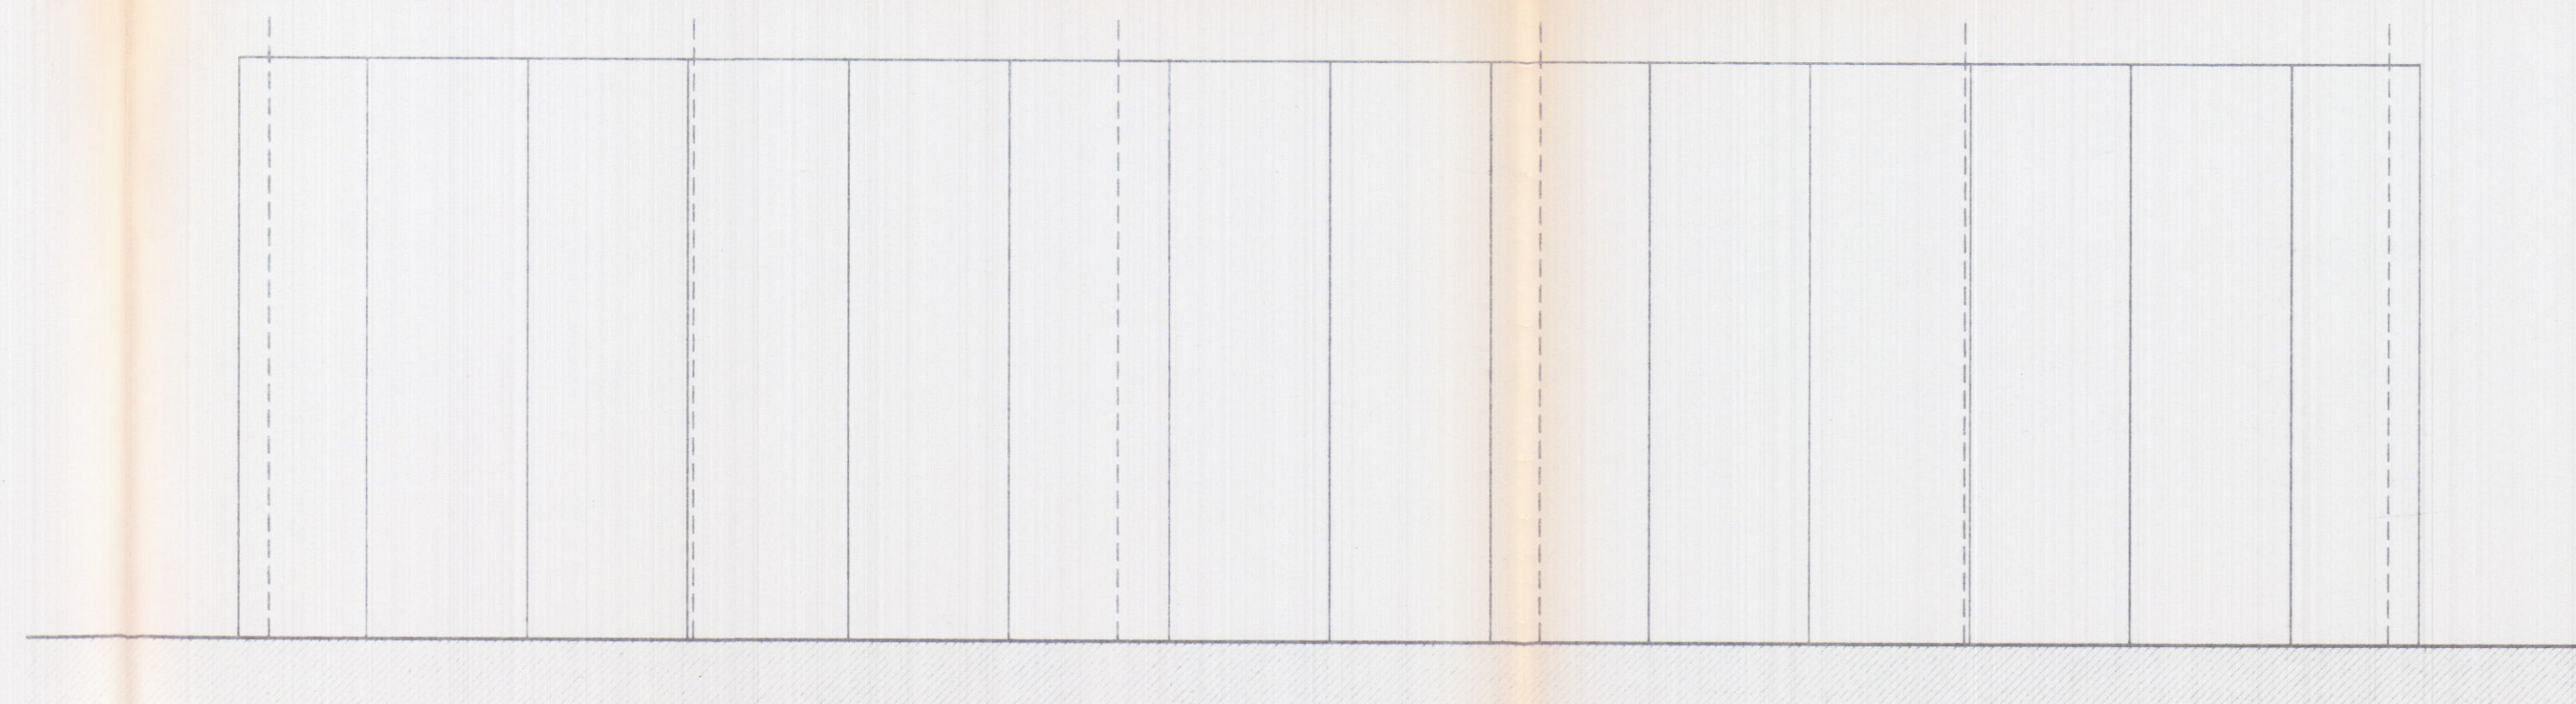

PROSPETTO SUD


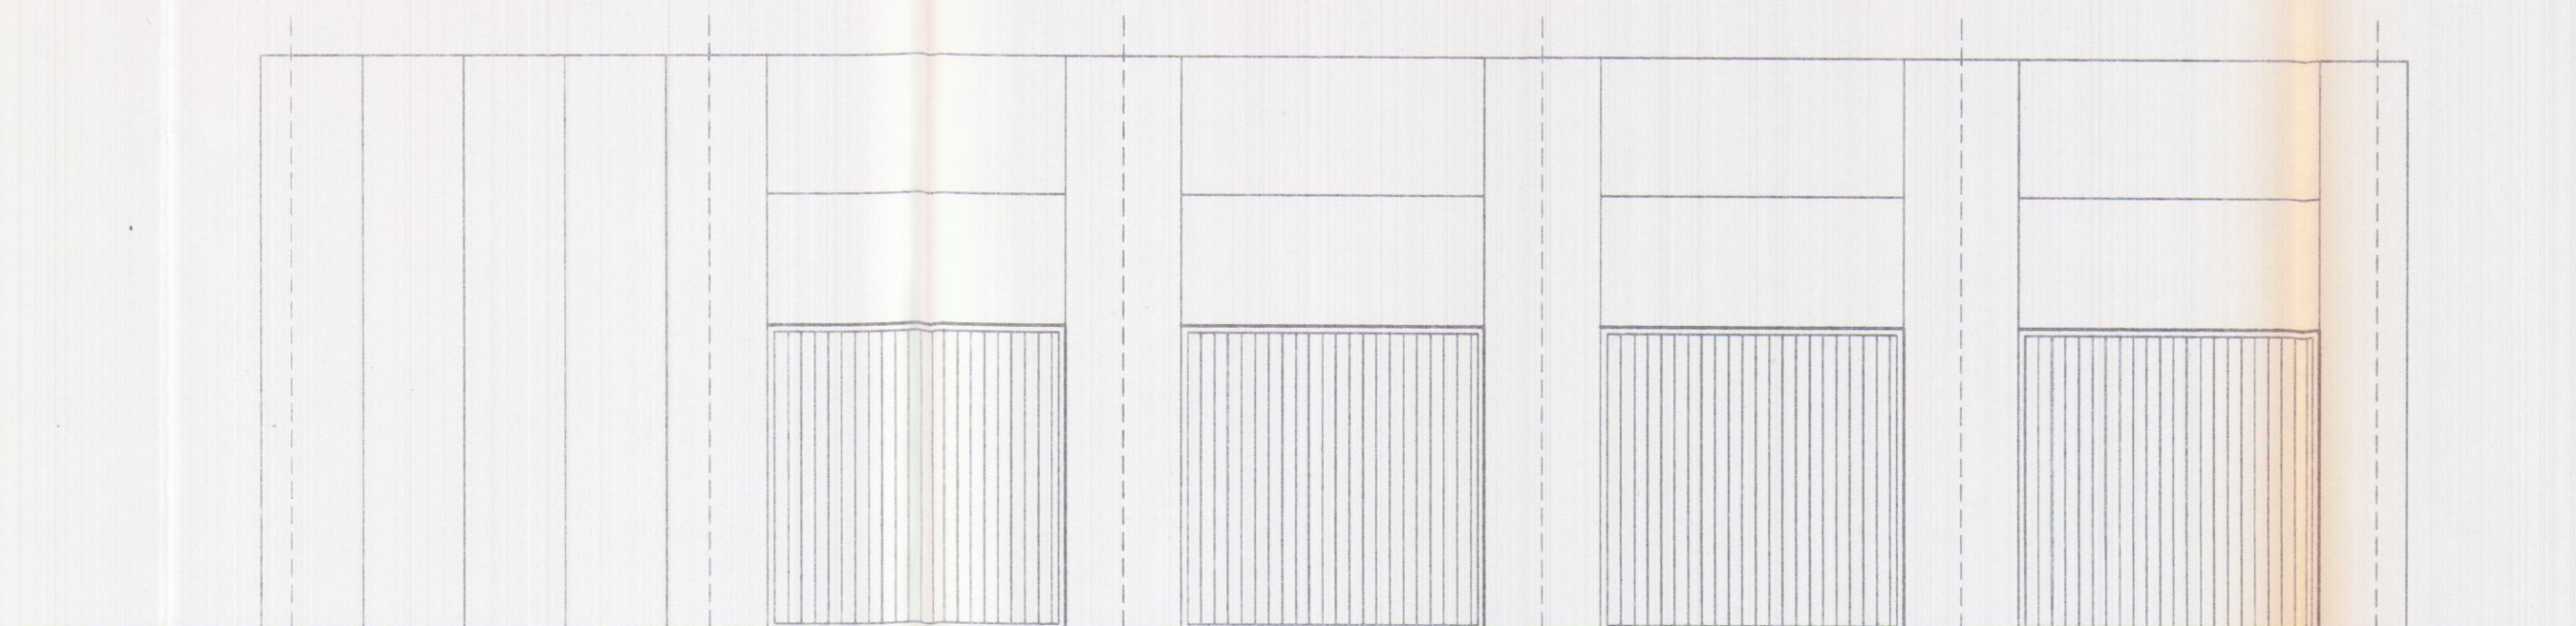


COPIA PER V. FIDELONE

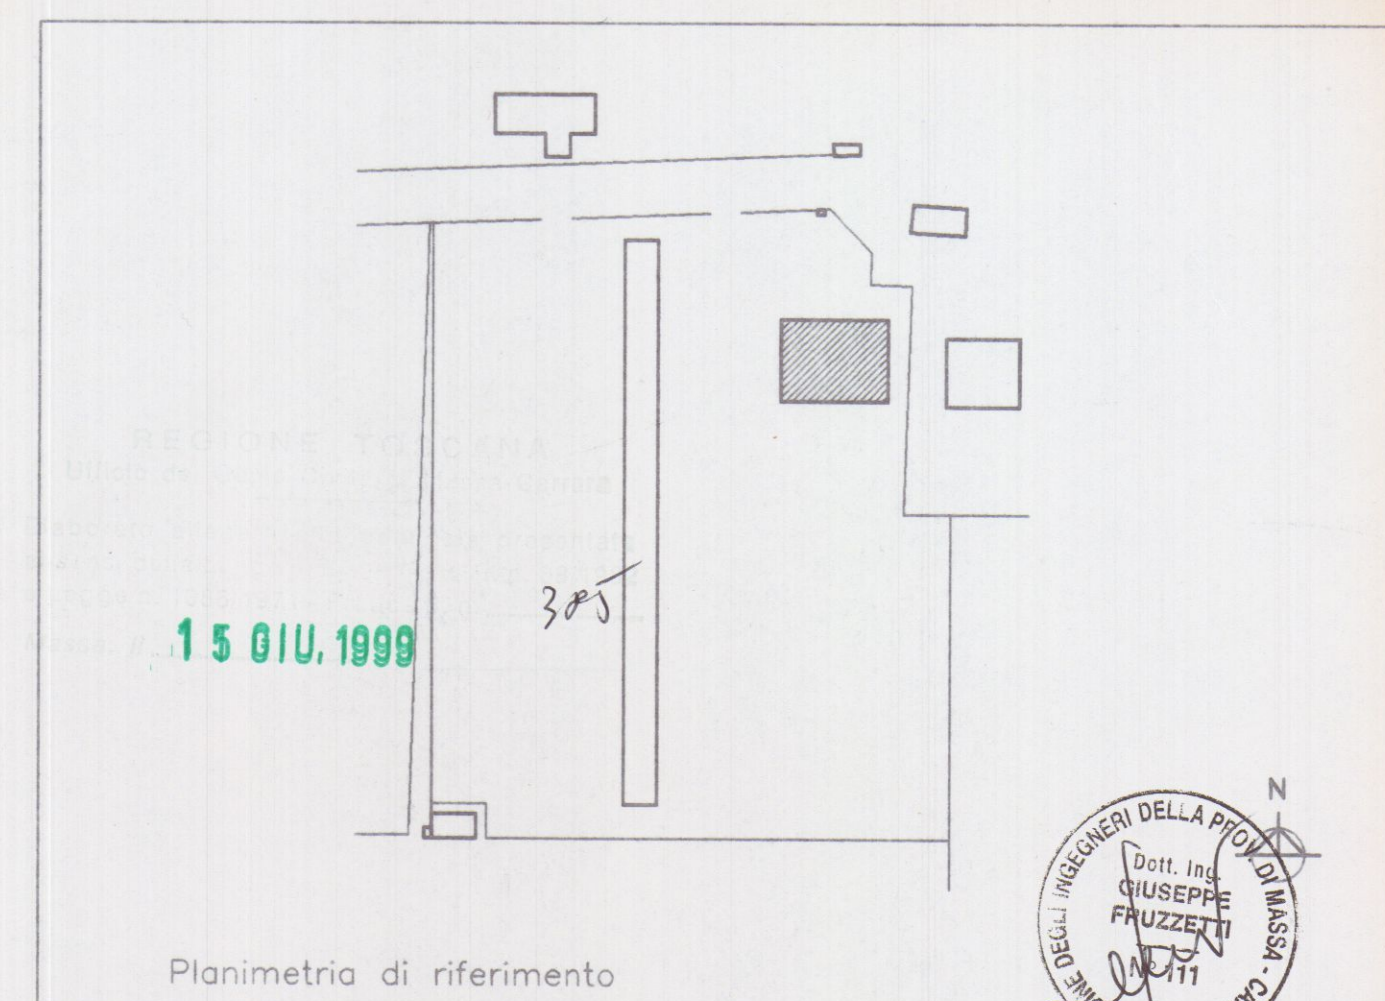


PROGETTAZIONE:					
Studio Tecnico Ing. Giuseppe FRUZZETTI					
COMMITTENTE:					
Autotrasporti Coppelli Franco SOGEA S.r.l. Ru. GEST S.r.l.					
PRIMA USCITA					
REV.	DATE	DESCRIZIONE	DESIGN.	CONTR.	APPROV.
		Description	Dwg.	Chk.d	Approv.d
PROPRIETA':			File		
A.Re.A. Spa.			4_PRO_ES		
OGGETTO:			SCALA - Scale	TAVOLA - Table	
RISTRUTTURAZIONE DI CAPANNONE INDUSTRIALE Area Retroportuale - Viale Zaccagna			1/100	4	
TITOLO:			REV.	0	
PROSPETTI - SEZIONE AA STATO ATTUALE					

PIANTA COPERTURA

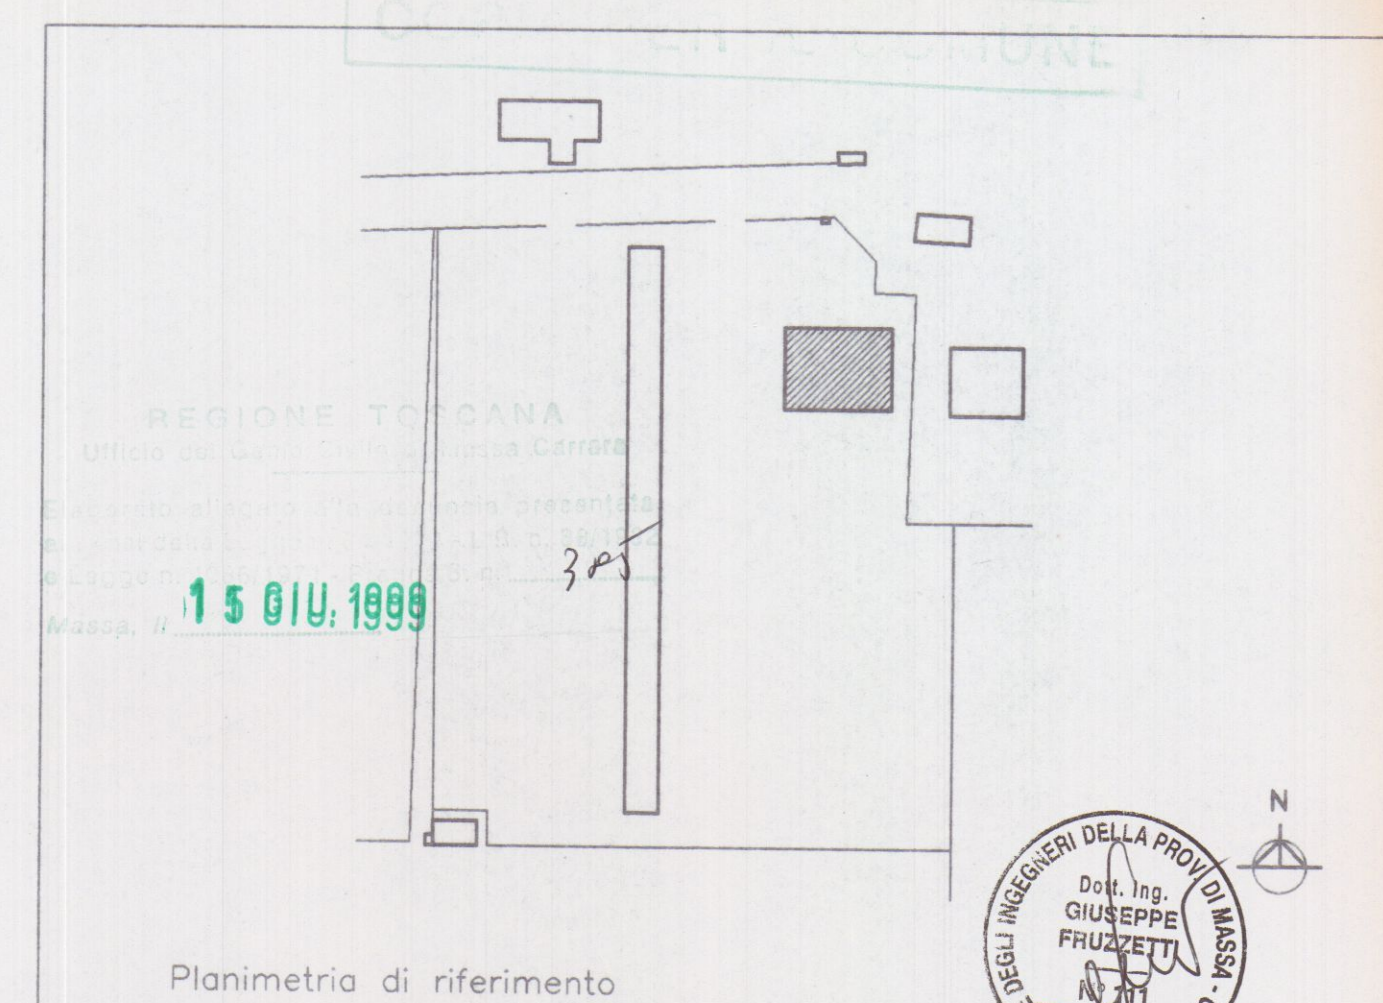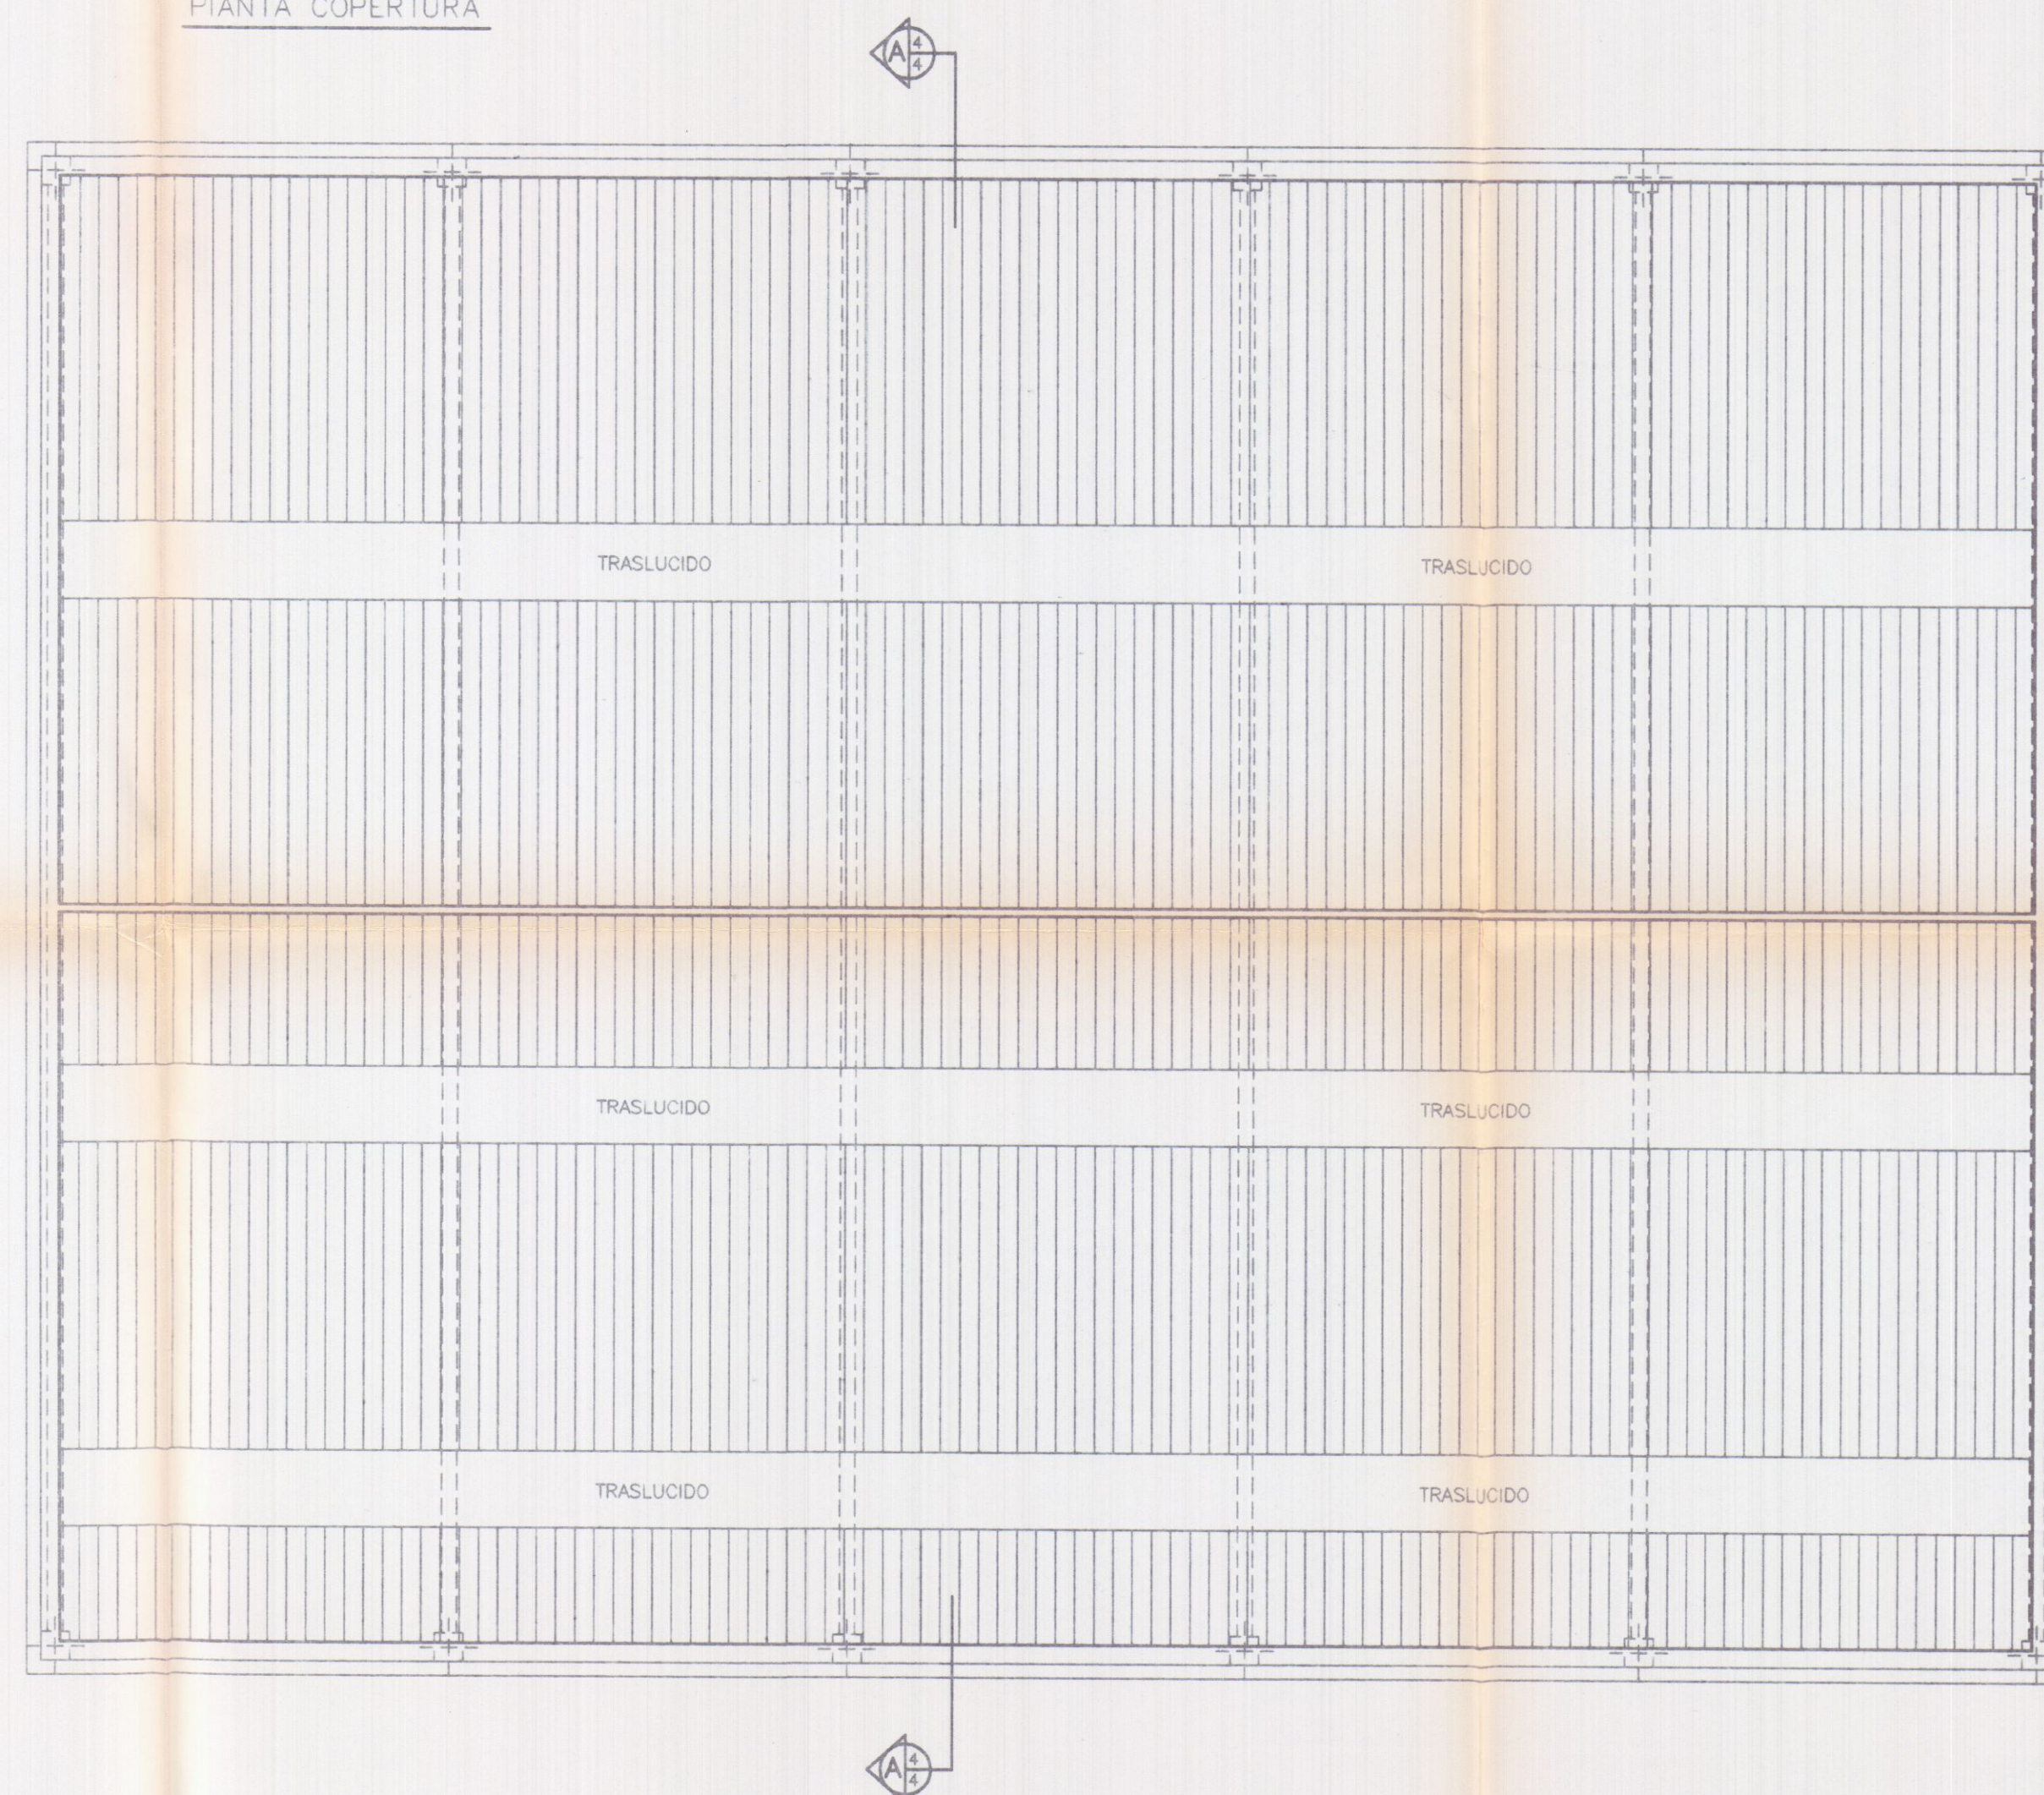

PROGETTAZIONE:					
Studio Tecnico Ing. Giuseppe FRUZZETTI					
COMMITTENTE:					
Autotrasporti Coppelli Franco SOGEA S.r.l. Rv. Gest S.r.l.					
REV.	DATE	PRIMA USATA	DESIGN.	CONTR.	APPROV.
		DESCRIZIONE	Dwg.	Chk.d	Approv.d
PROPRIETA':			File		
A.Re.A. S.p.a.			3_COP_ES		
OGGETTO:			SCALA-Scala	TAVOLA-Table	
RISTRUTTURAZIONE DI CAPANNONE INDUSTRIALE Area Retroportuale - Viale Zaccagna			1/100	3	
TITOLO:			REV.	0	
PIANTA COPERTURA STATO ATTUALE					

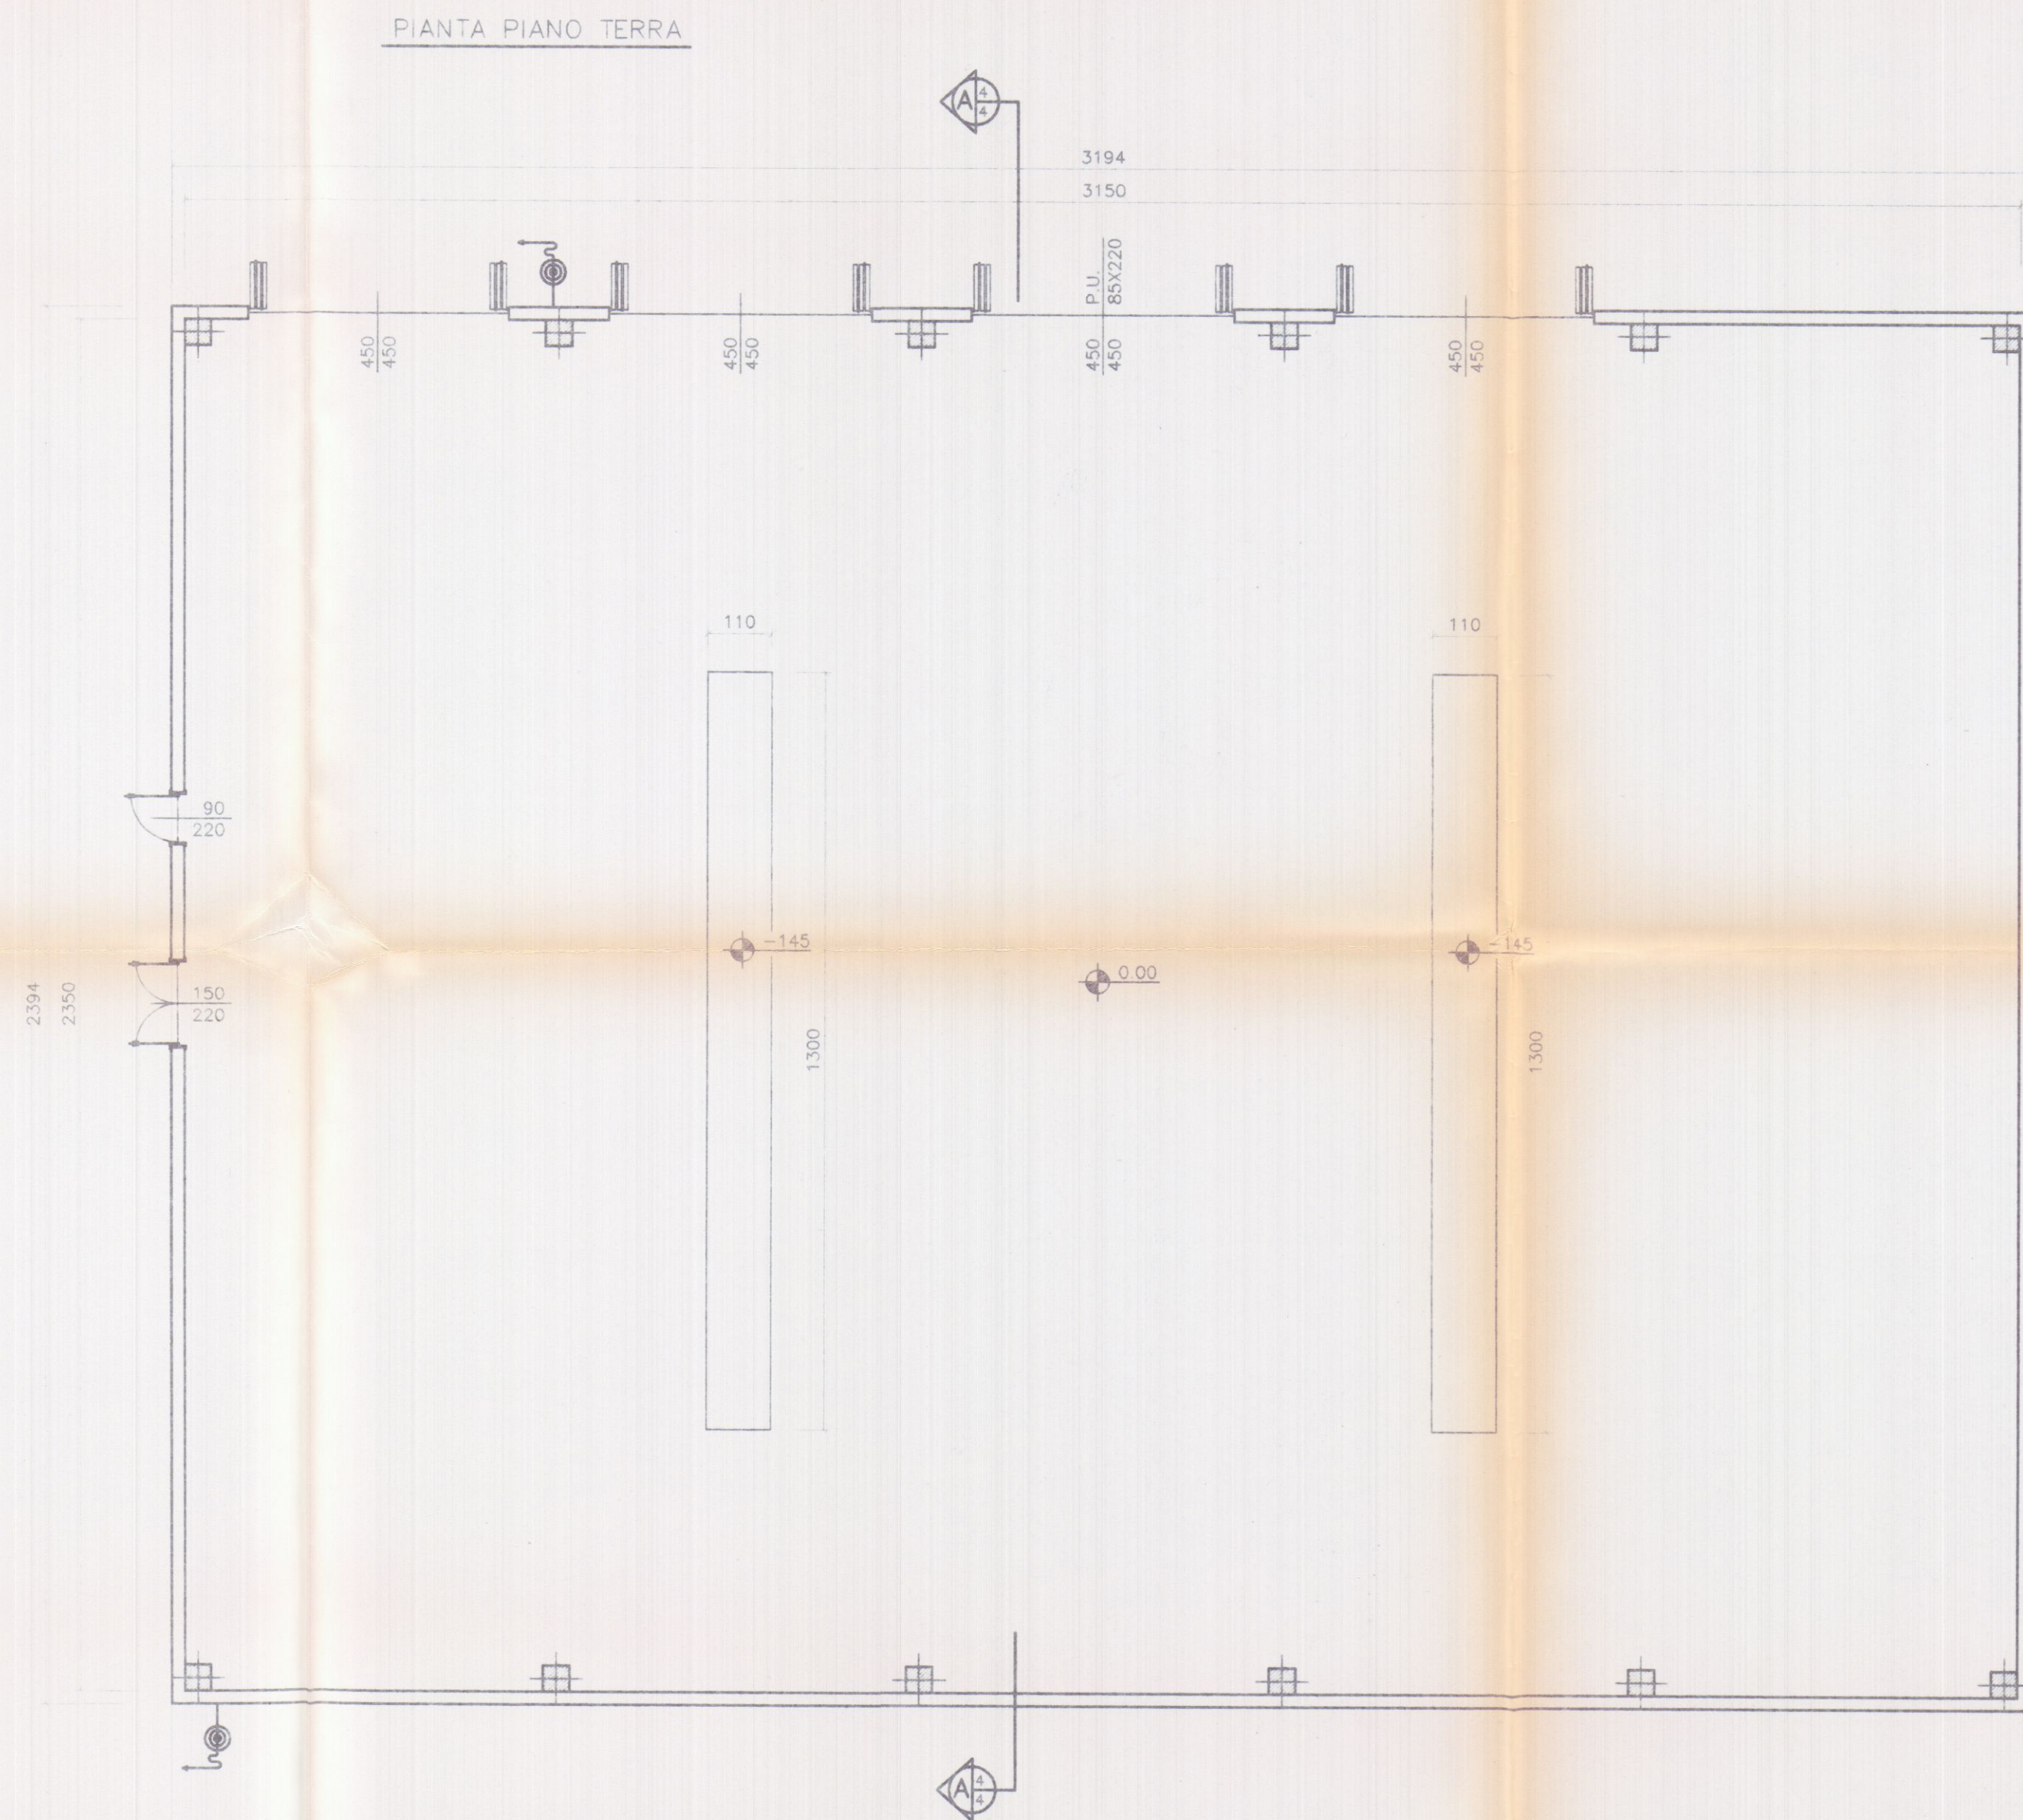

REGIONE TIRRENA

Ufficio Tecnico Provinciale di Grosseto

Espresso a cura dell'Ing. Giuseppe FRUZZETTI

Massa, li 15 GIU 1999

3 es

Planimetria di riferimento

PROGETTAZIONE:


Studio Tecnico Ing. Giuseppe FRUZZETTI

COMMITTENTE:

Autotrasporti Coppoli Franco
SOGEA S.r.l.
 RU GEST S.r.l.

REV.	DATE	PRIMA USITA	DESIGN.	CONTR.	APPROV.
	Date	Description	Dwg.	Chk.d	Approv.d
PROPRIETA':			File		
A.Re.A. S.p.a.			2_PT_ES		
OGGETTO:			SCALA-Scale TAVOLA-Table		
RISTRUTTURAZIONE DI CAPANNONE INDUSTRIALE Area Retroportuale - Viale Zaccagna			1/100	2	
TITOLO:			REV.		
PIANTA PIANO TERRA STATO ATTUALE			0		

PLANIMETRIA GENERALE
SCALA 1/500


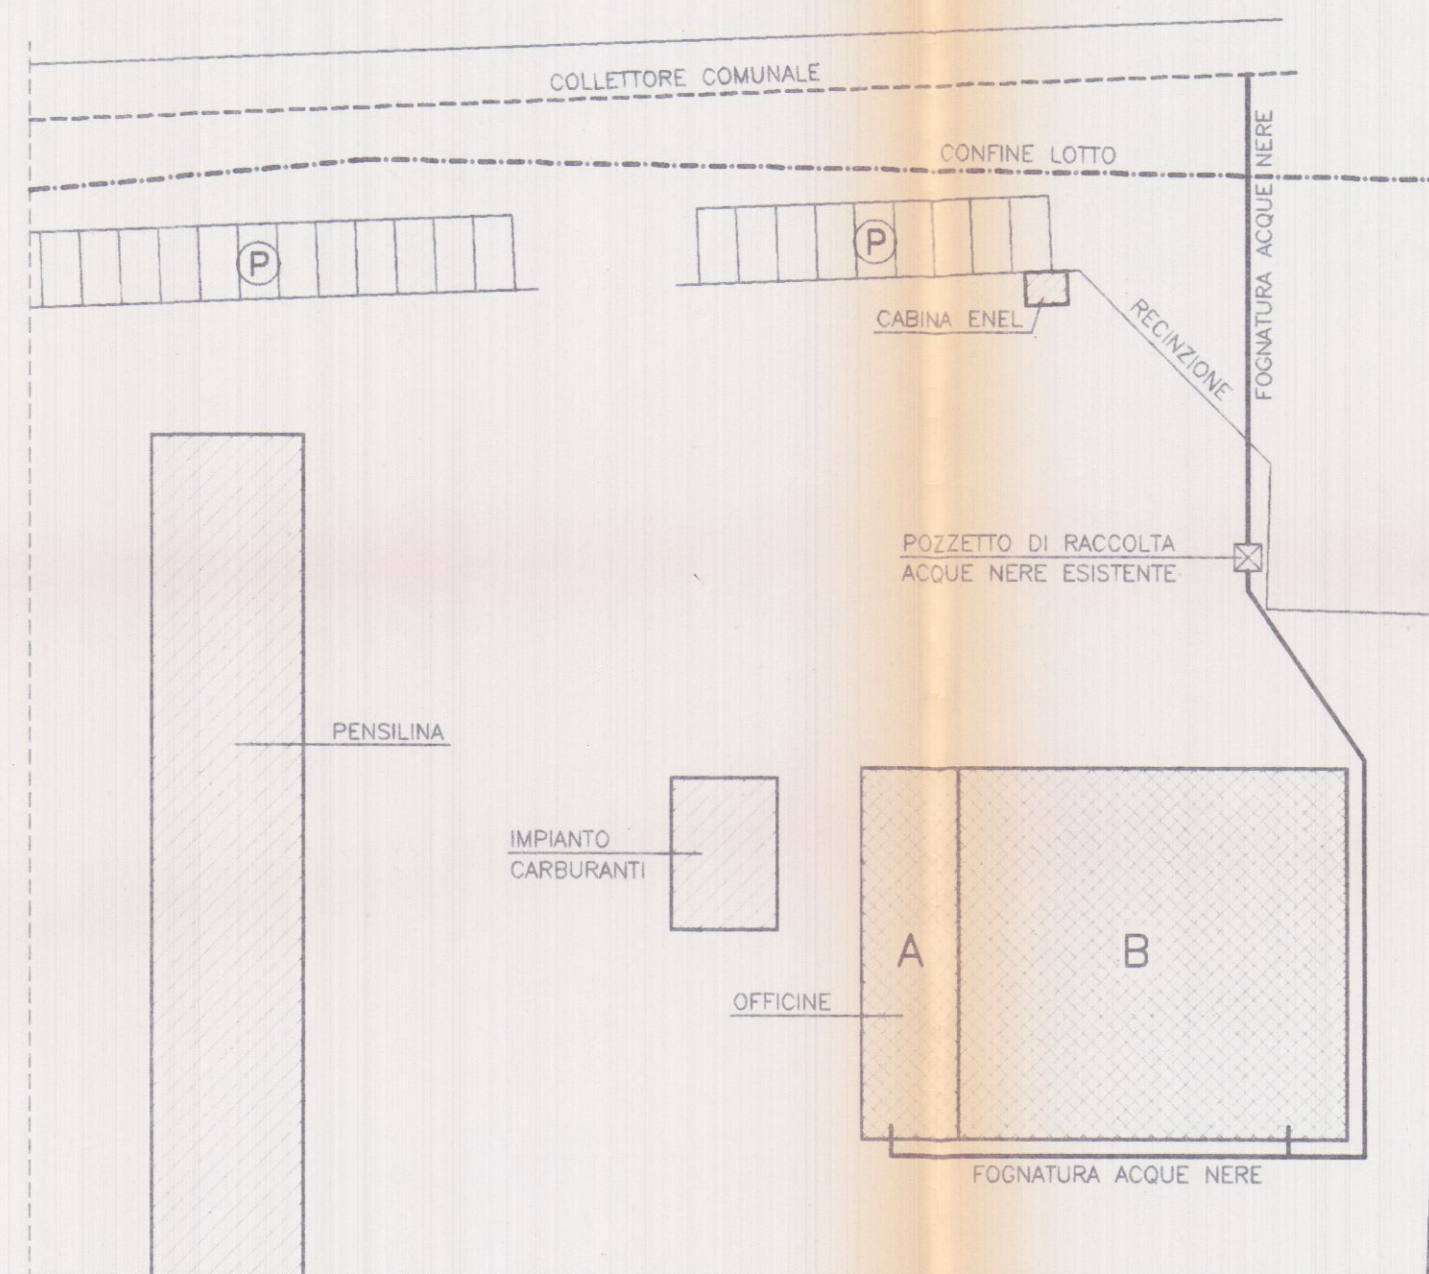


LOTTO	DESTINAZIONE	SUPERFICIE COPERTA	ALTEZZA	VOLUME
A	OFFICINA MECCANICA	MQ 160	ML 6,00	MC 960
B	OFFICINA MECCANICA	MQ 605	ML 6,00	MC 3630
TOTALE		MQ 765		MC 4590

LEGENDA

	FABBRICATO ESISTENTE
	FABBRICATO ESISTENTE DA RISTRUTTURARE
	CONFINE LOTTO
	FOGNATURA COMUNALE
	FOGNATURA ACQUE NERE

PLANIMETRIA GENERALE
SCALA 1/2000

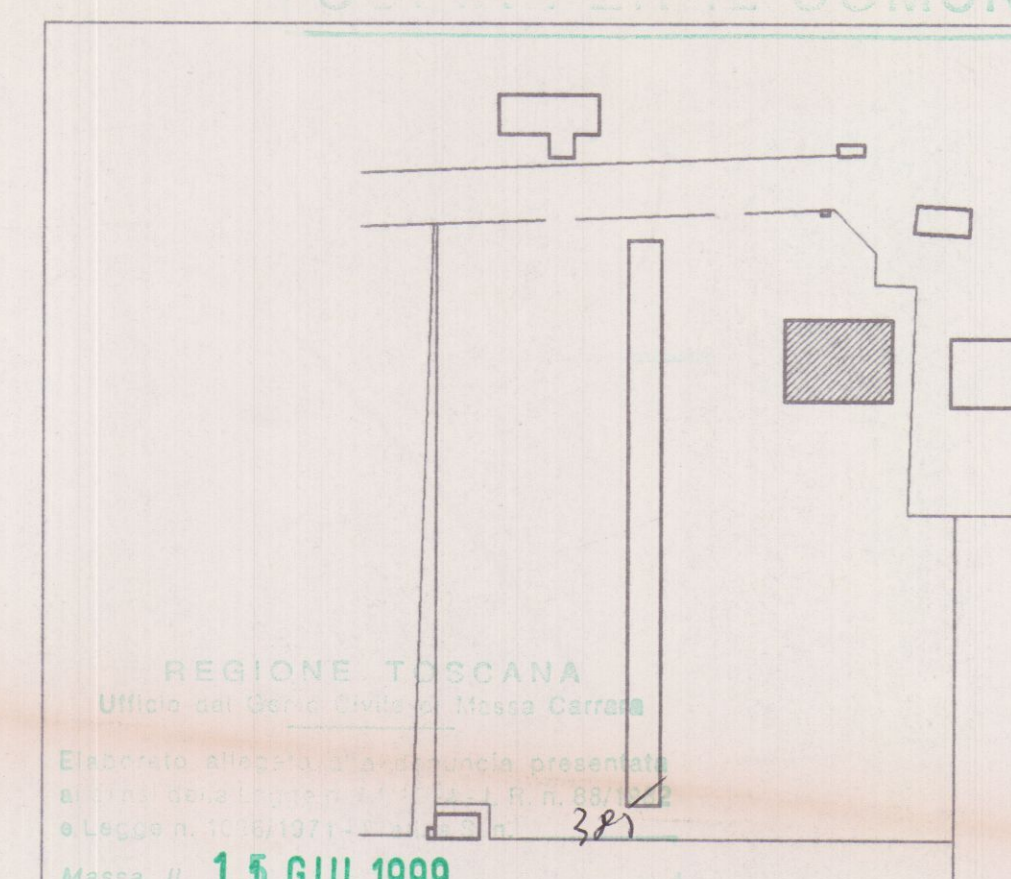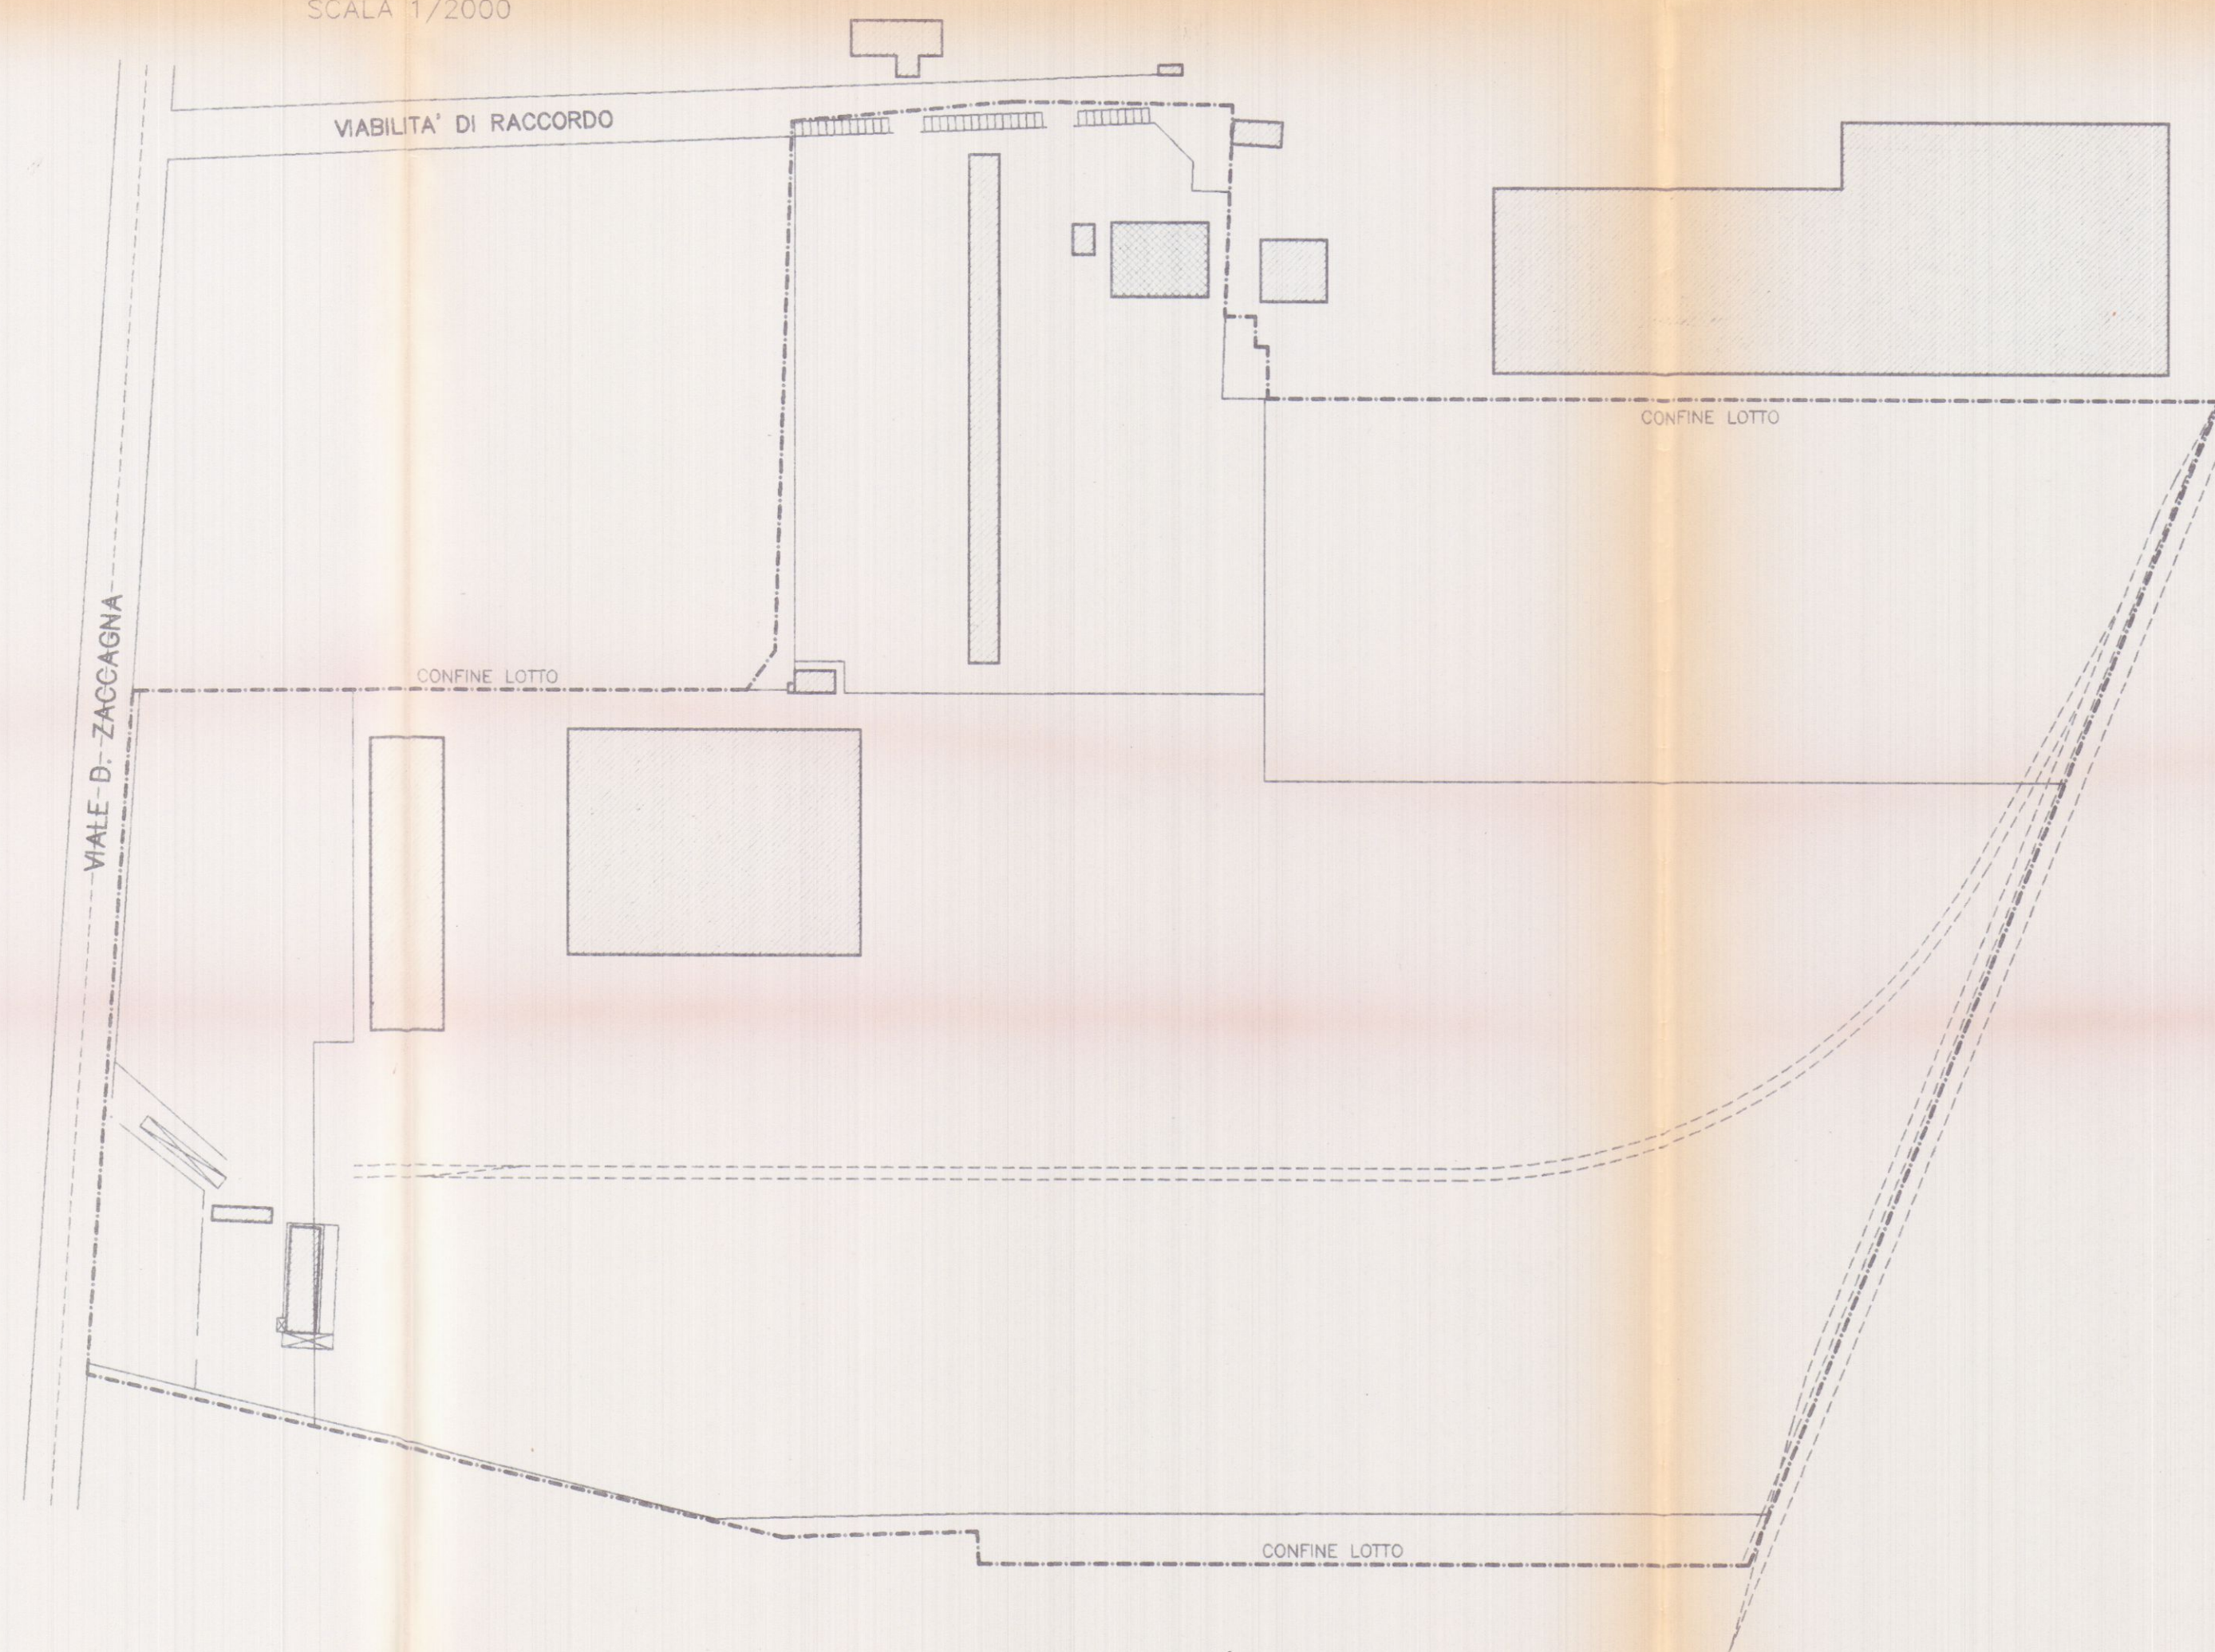

Planimetria di riferimento

PROGETTAZIONE:

Studio Tecnico Ing. Giuseppe FRUZZETTI

COMMITENTE: Autotrasporti Coppelii Franco
SOGEA S.r.l.
Ru. Gest S.r.l.

REV.	DATE	PRIMA USCITA	DESIGN	CONTR.	APPROV.
		DESCRIPTION	Desig.	Chk.d	Approv.d
PROPRIETA': A.Re.A. S.p.a.			File 1_PLA		
OGGETTO: RISTRUTTURAZIONE DI CAPANNONE INDUSTRIALE Area Retroportuale - Viale Zaccagna			SCALA - Scale 1/2000 1/500	TAVOLA - Table 1	
TITOLO: PLANIMETRIA GENERALE			REV.	0	