







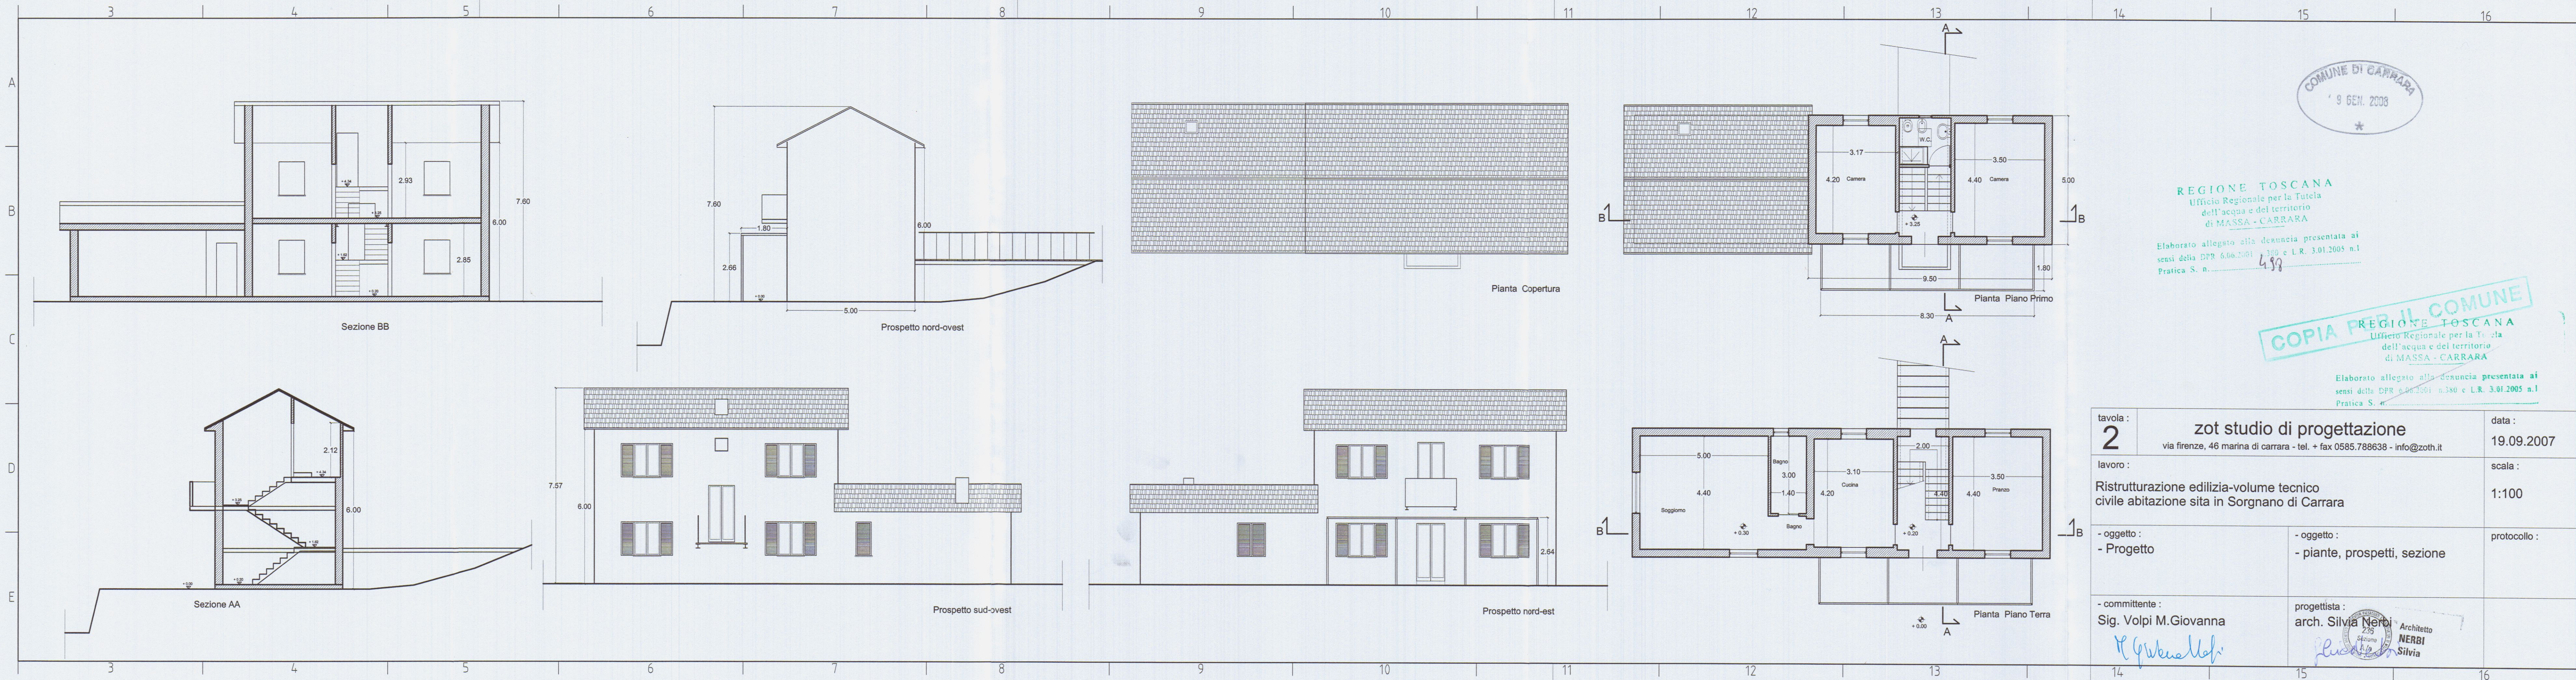


COMUNE DI CARRARA
9 GEN. 2008
*

REGIONE TOSCANA
Ufficio Regionale per la Tutela
dell'acqua e del territorio
di MASSA - CARRARA
Elaborato allegato alla denuncia presentata ai
sensi della DPR 6.06.2001 n.380 e L.R. 3.01.2005 n.1
Pratica S. n. 498

COPIA PER IL COMUNE
REGIONE TOSCANA
Ufficio Regionale per la Tutela
dell'acqua e del territorio
di MASSA - CARRARA
Elaborato allegato alla denuncia presentata ai
sensi della DPR 6.06.2001 n.380 e L.R. 3.01.2005 n.1
Pratica S. n. 498

tavola : 2	zot studio di progettazione via firenze, 46 marina di carrara - tel. + fax 0585.788638 - info@zoth.it	data : 19.09.2007
lavoro : Ristrutturazione edilizia-volume tecnico civile abitazione sita in Sorzano di Carrara		scala : 1:100
- oggetto : - Progetto	- oggetto : - piante, prospetti, sezione	protocollo :
- committente : Sig. Volpi M.Giovanna <i>M. Volpi</i>	progettista : arch. Silvia Neri <i>Silvia Neri</i> Architetto NERBI Silvia	

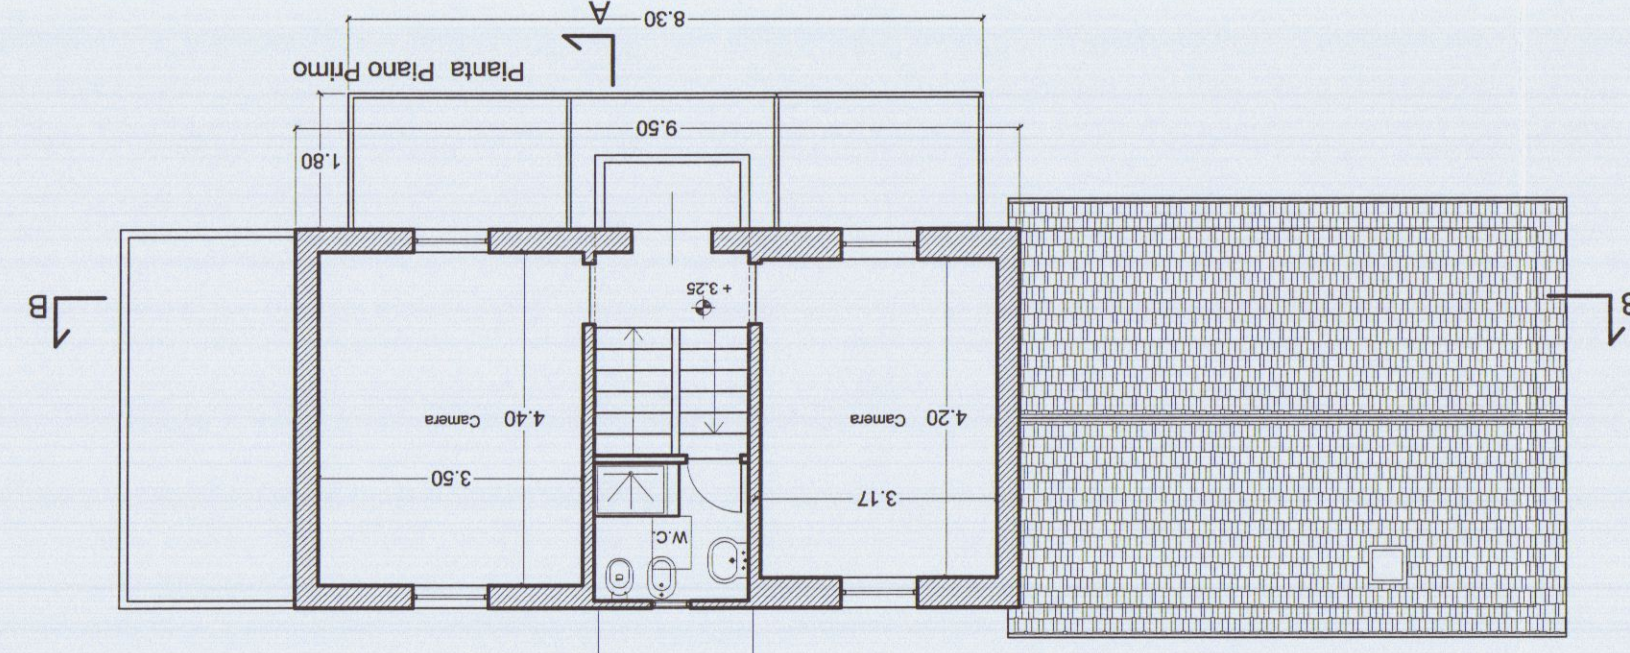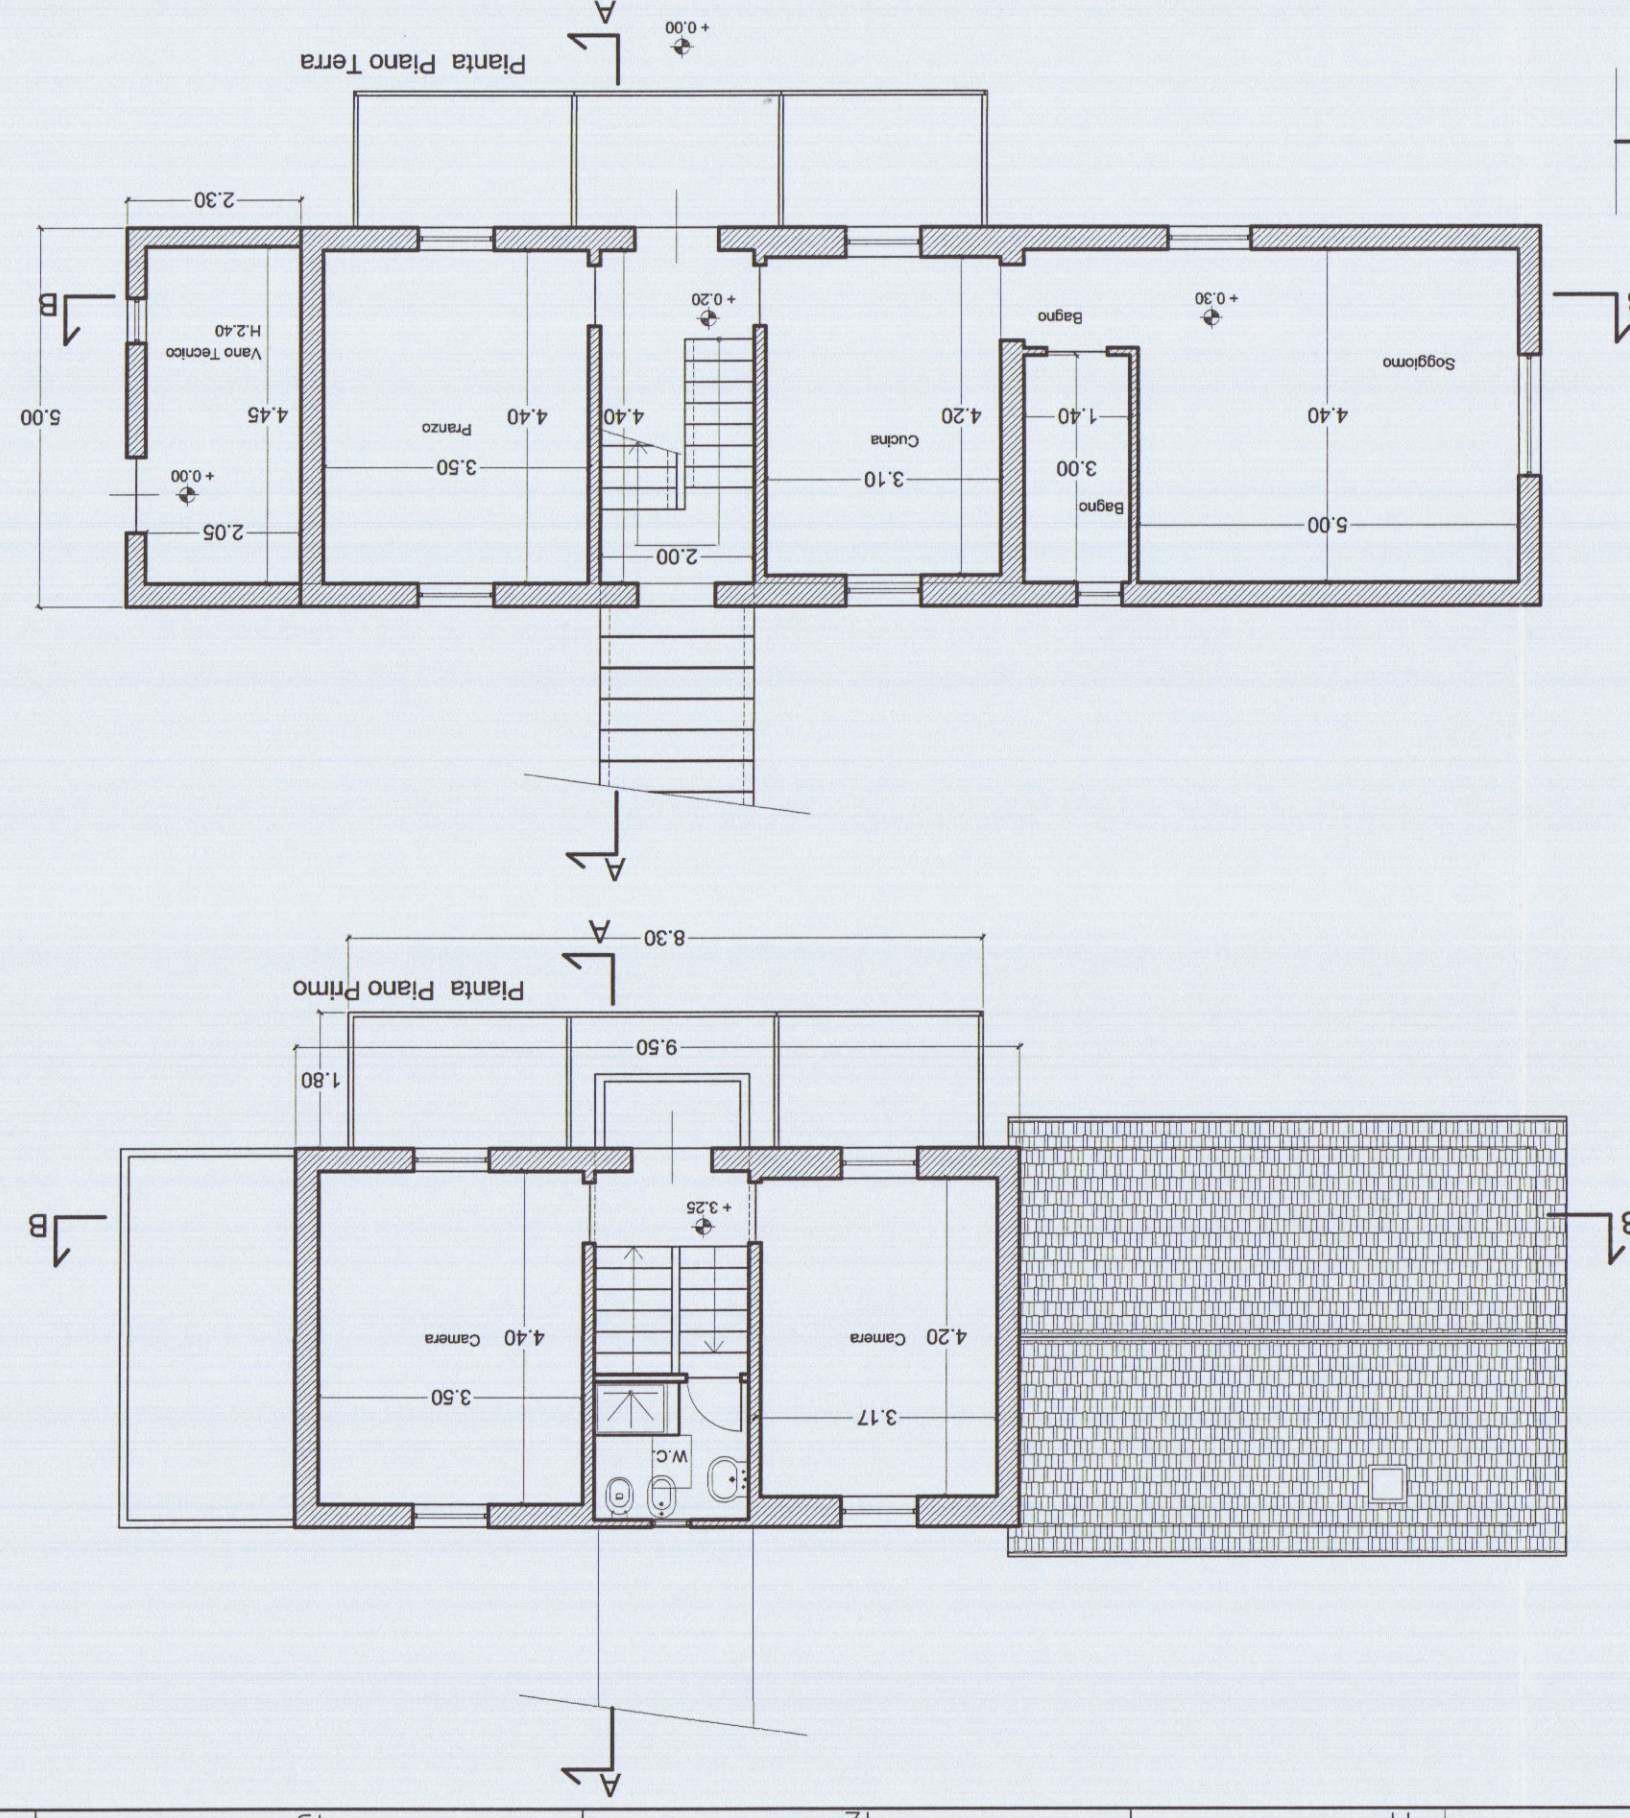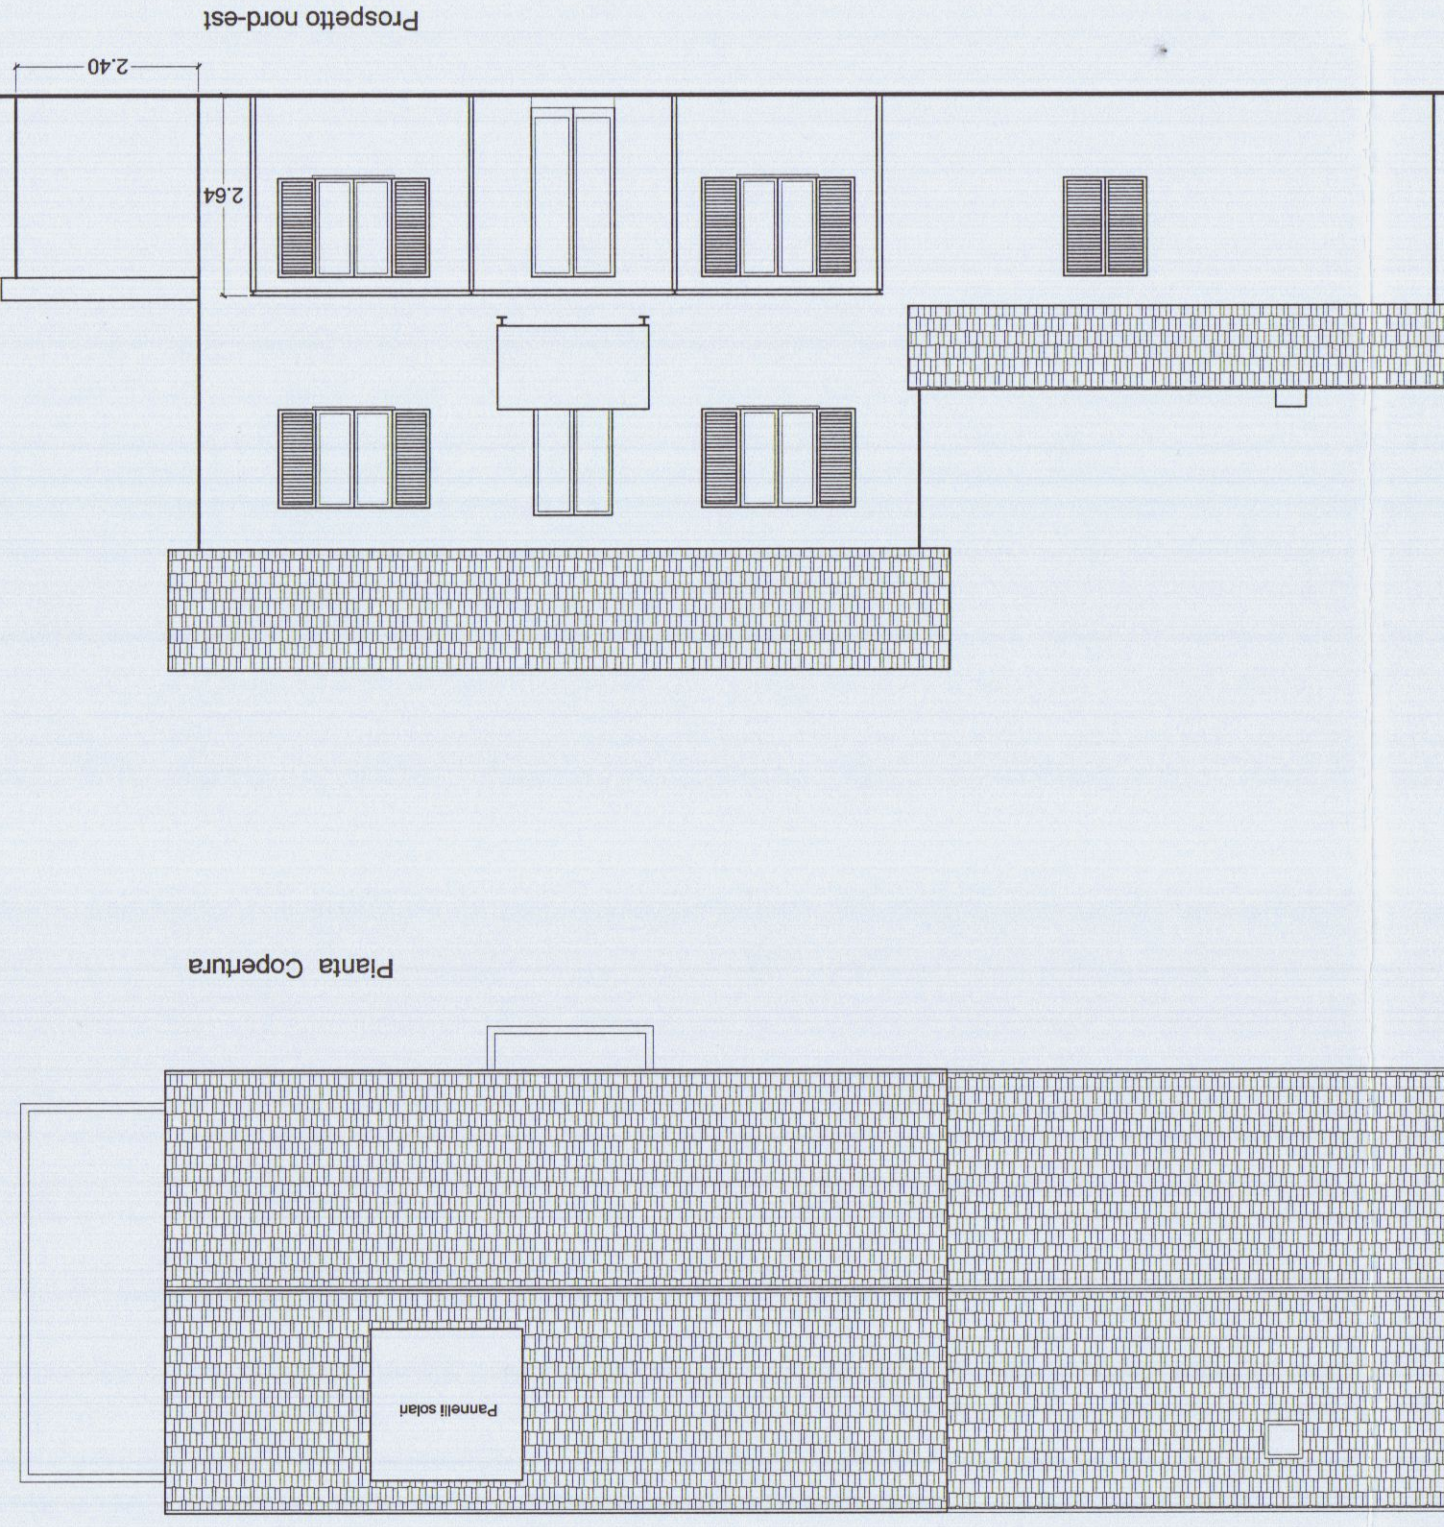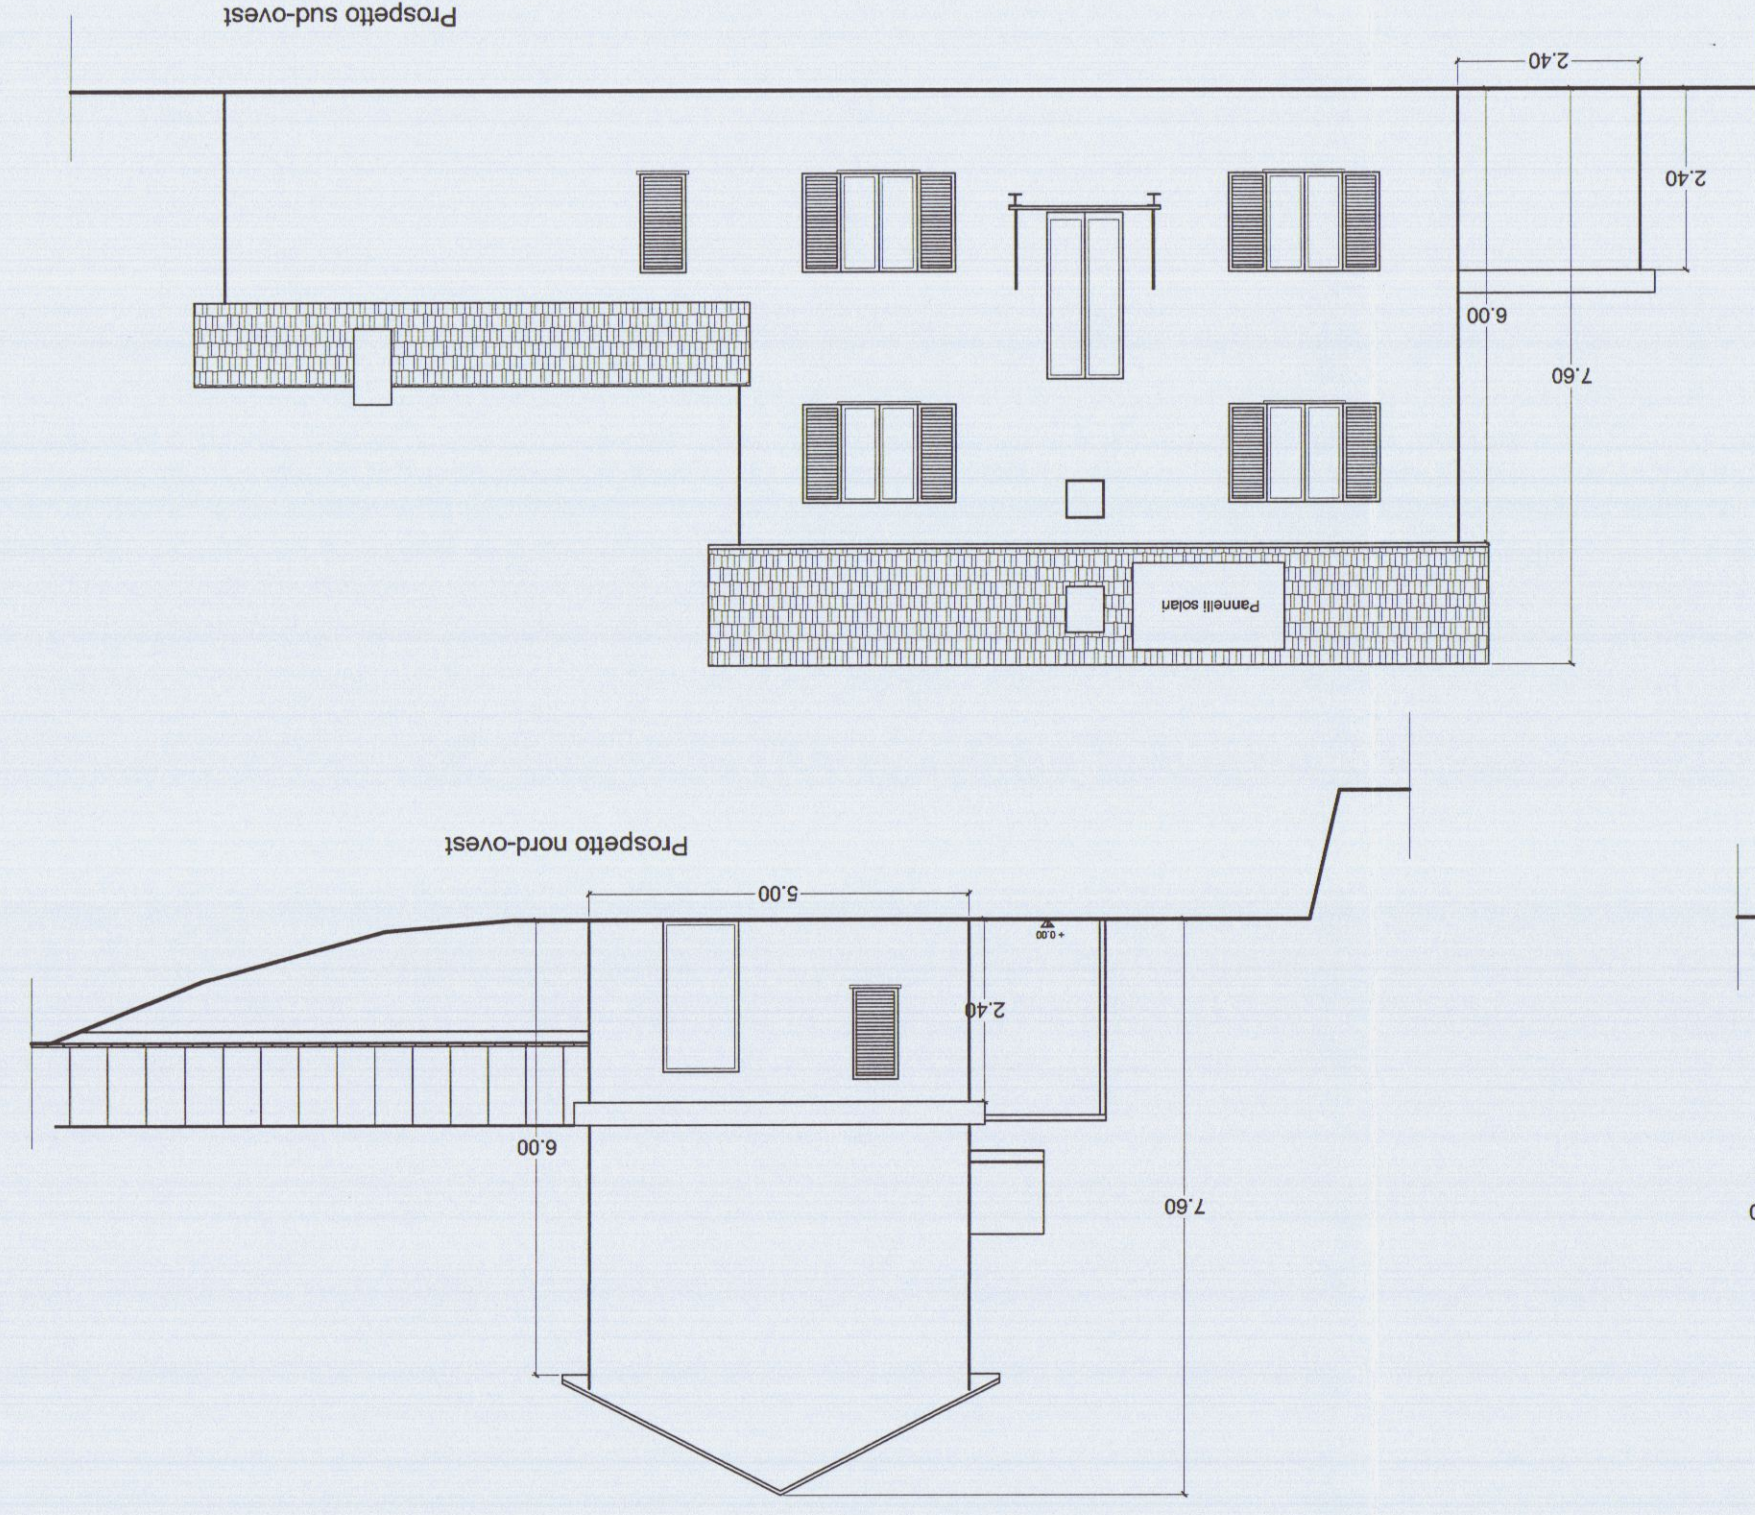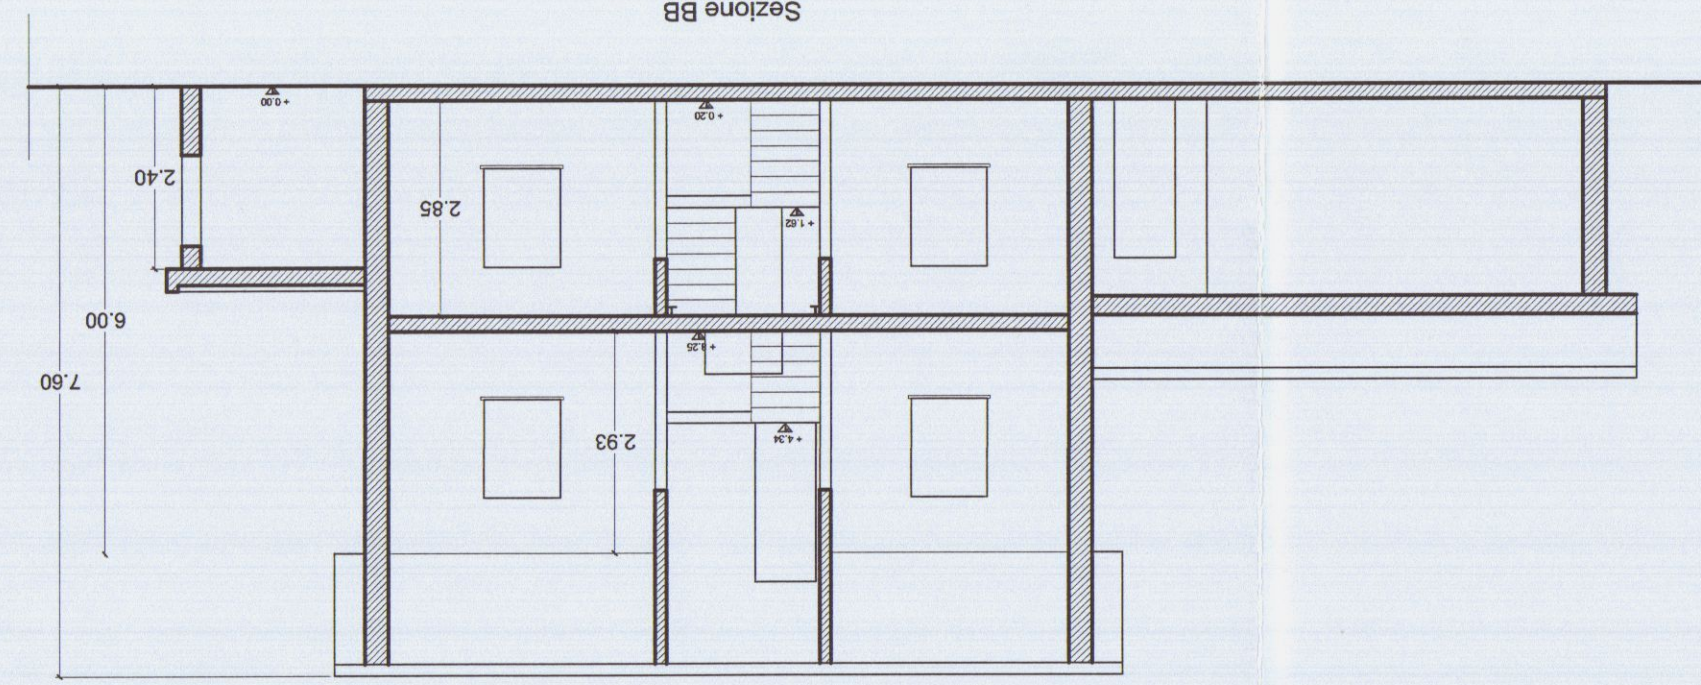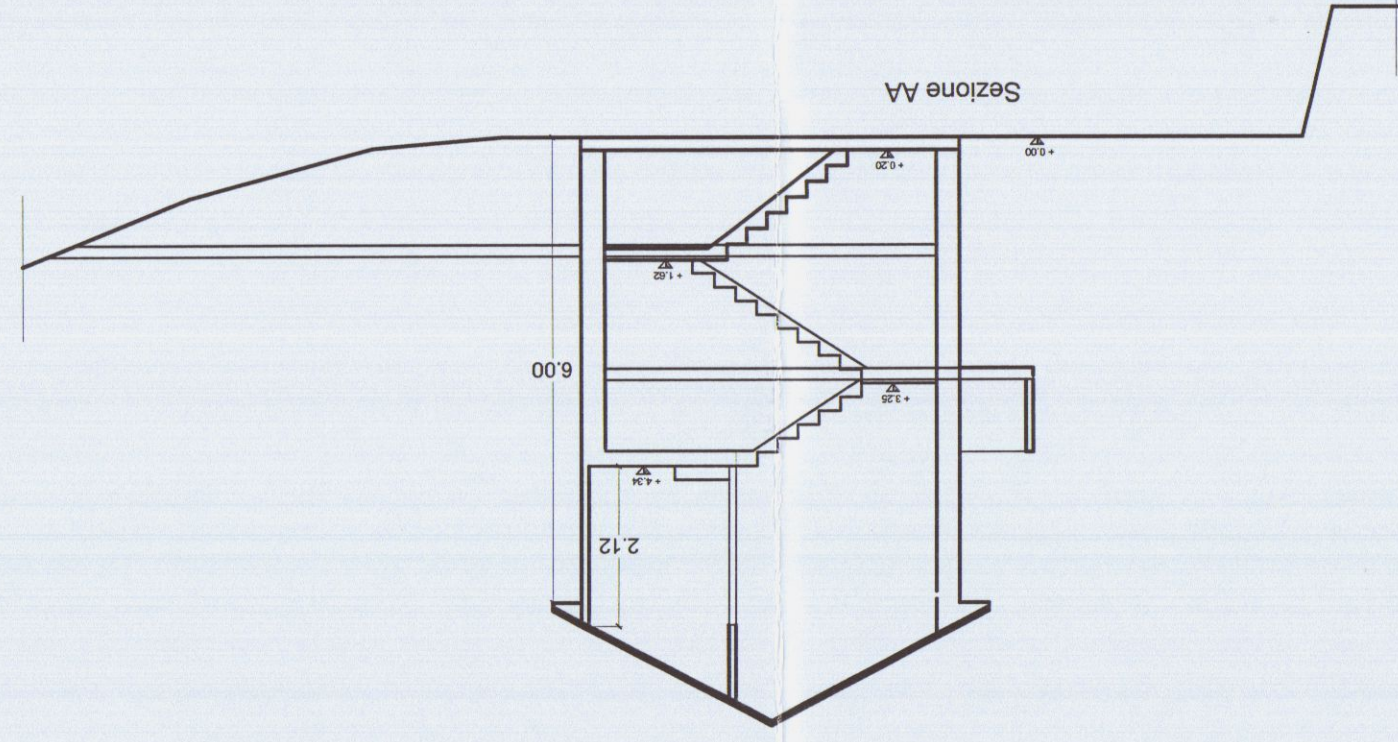

- committente : Sig. Volpi M. Giovanna

- oggetto :
- Variante

Ristrutturazione edilizia-volume tecnico
civile abitazione sita in Sornano di Carrara

7	
---	--

zot studio di progettazione

via firenze, 46 marina di carrara - tel. + fax 0585.788638 - info@zoith.it

Ristrutturazione edilizia-volume tecnico
civile abitazione sita in Sornano di Carrara

- Variante	- oggetto :
- piante, prospetti, sezione	

- committente : Sig. Volpi M. Giovanna

progettista: arch. Silvia Nerbì
Architetto NERBÌ Silvia

11

11

11

1

001:

: otocollo

* PIP

COMUNE DI CARRARA
9 GEN. 2008

80

*


REGIONE TOSCANA
Ufficio Regionale per la Tutela
dell'Arte

1067

COPIA

COPIES

COPIA PER IL COMUNE

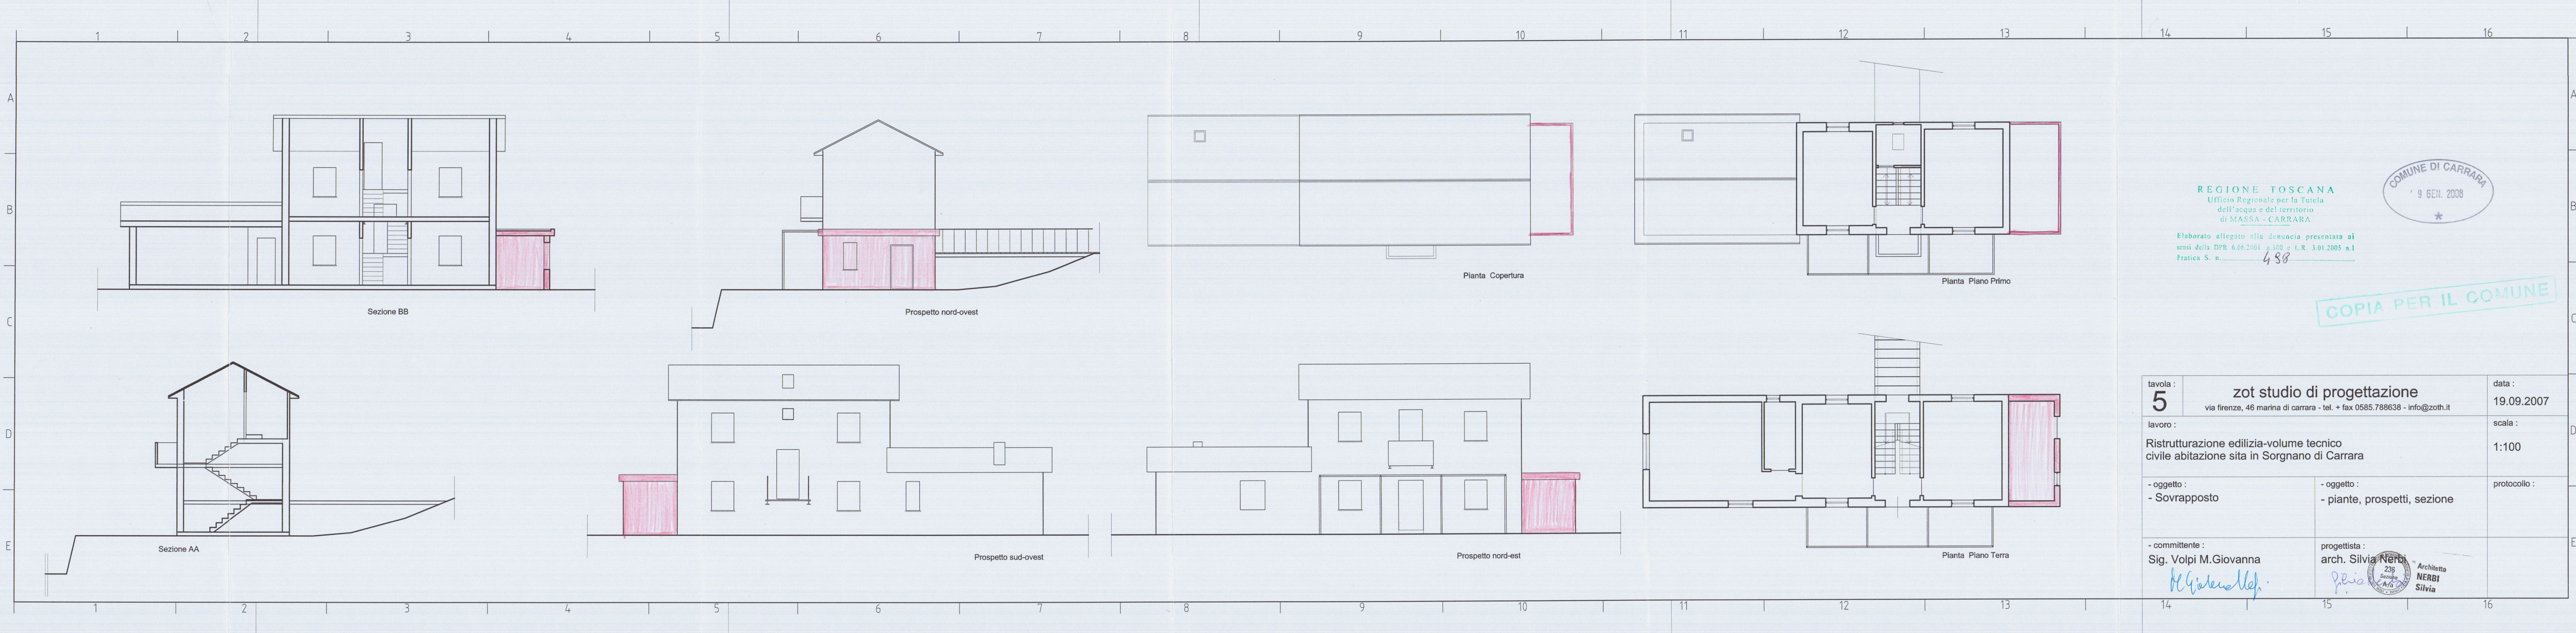


REGIONE TOSCANA
Ufficio Regionale per la Tutela
dell'acqua e del territorio
di MASSA - CARRARA
Elaborato allegato alla denuncia presentata ai
sensi della DPR 6.06.2001 n.380 e L.R. 3.01.2005 n.1
Pratica S. n. 488




COPIA PER IL COMUNE

tavola : 5		zot studio di progettazione via firenze, 46 marina di carrara - tel. + fax 0585.788638 - info@zoth.it		data : 19.09.2007
lavoro : Ristrutturazione edilizia-volume tecnico civile abitazione sita in Sorgnano di Carrara		- oggetto : - Sovrapposto		scala : 1:100
- oggetto : - Sovrapposto		- oggetto : - piante, prospetti, sezione		protocollo :
- committente : Sig. Volpi M.Giovanna <i>M. Volpi</i>		progettista : arch. Silvia NERBI <i>Silvia NERBI</i> Architetto NERBI Silvia		

PIANTA PIANO PRIMO

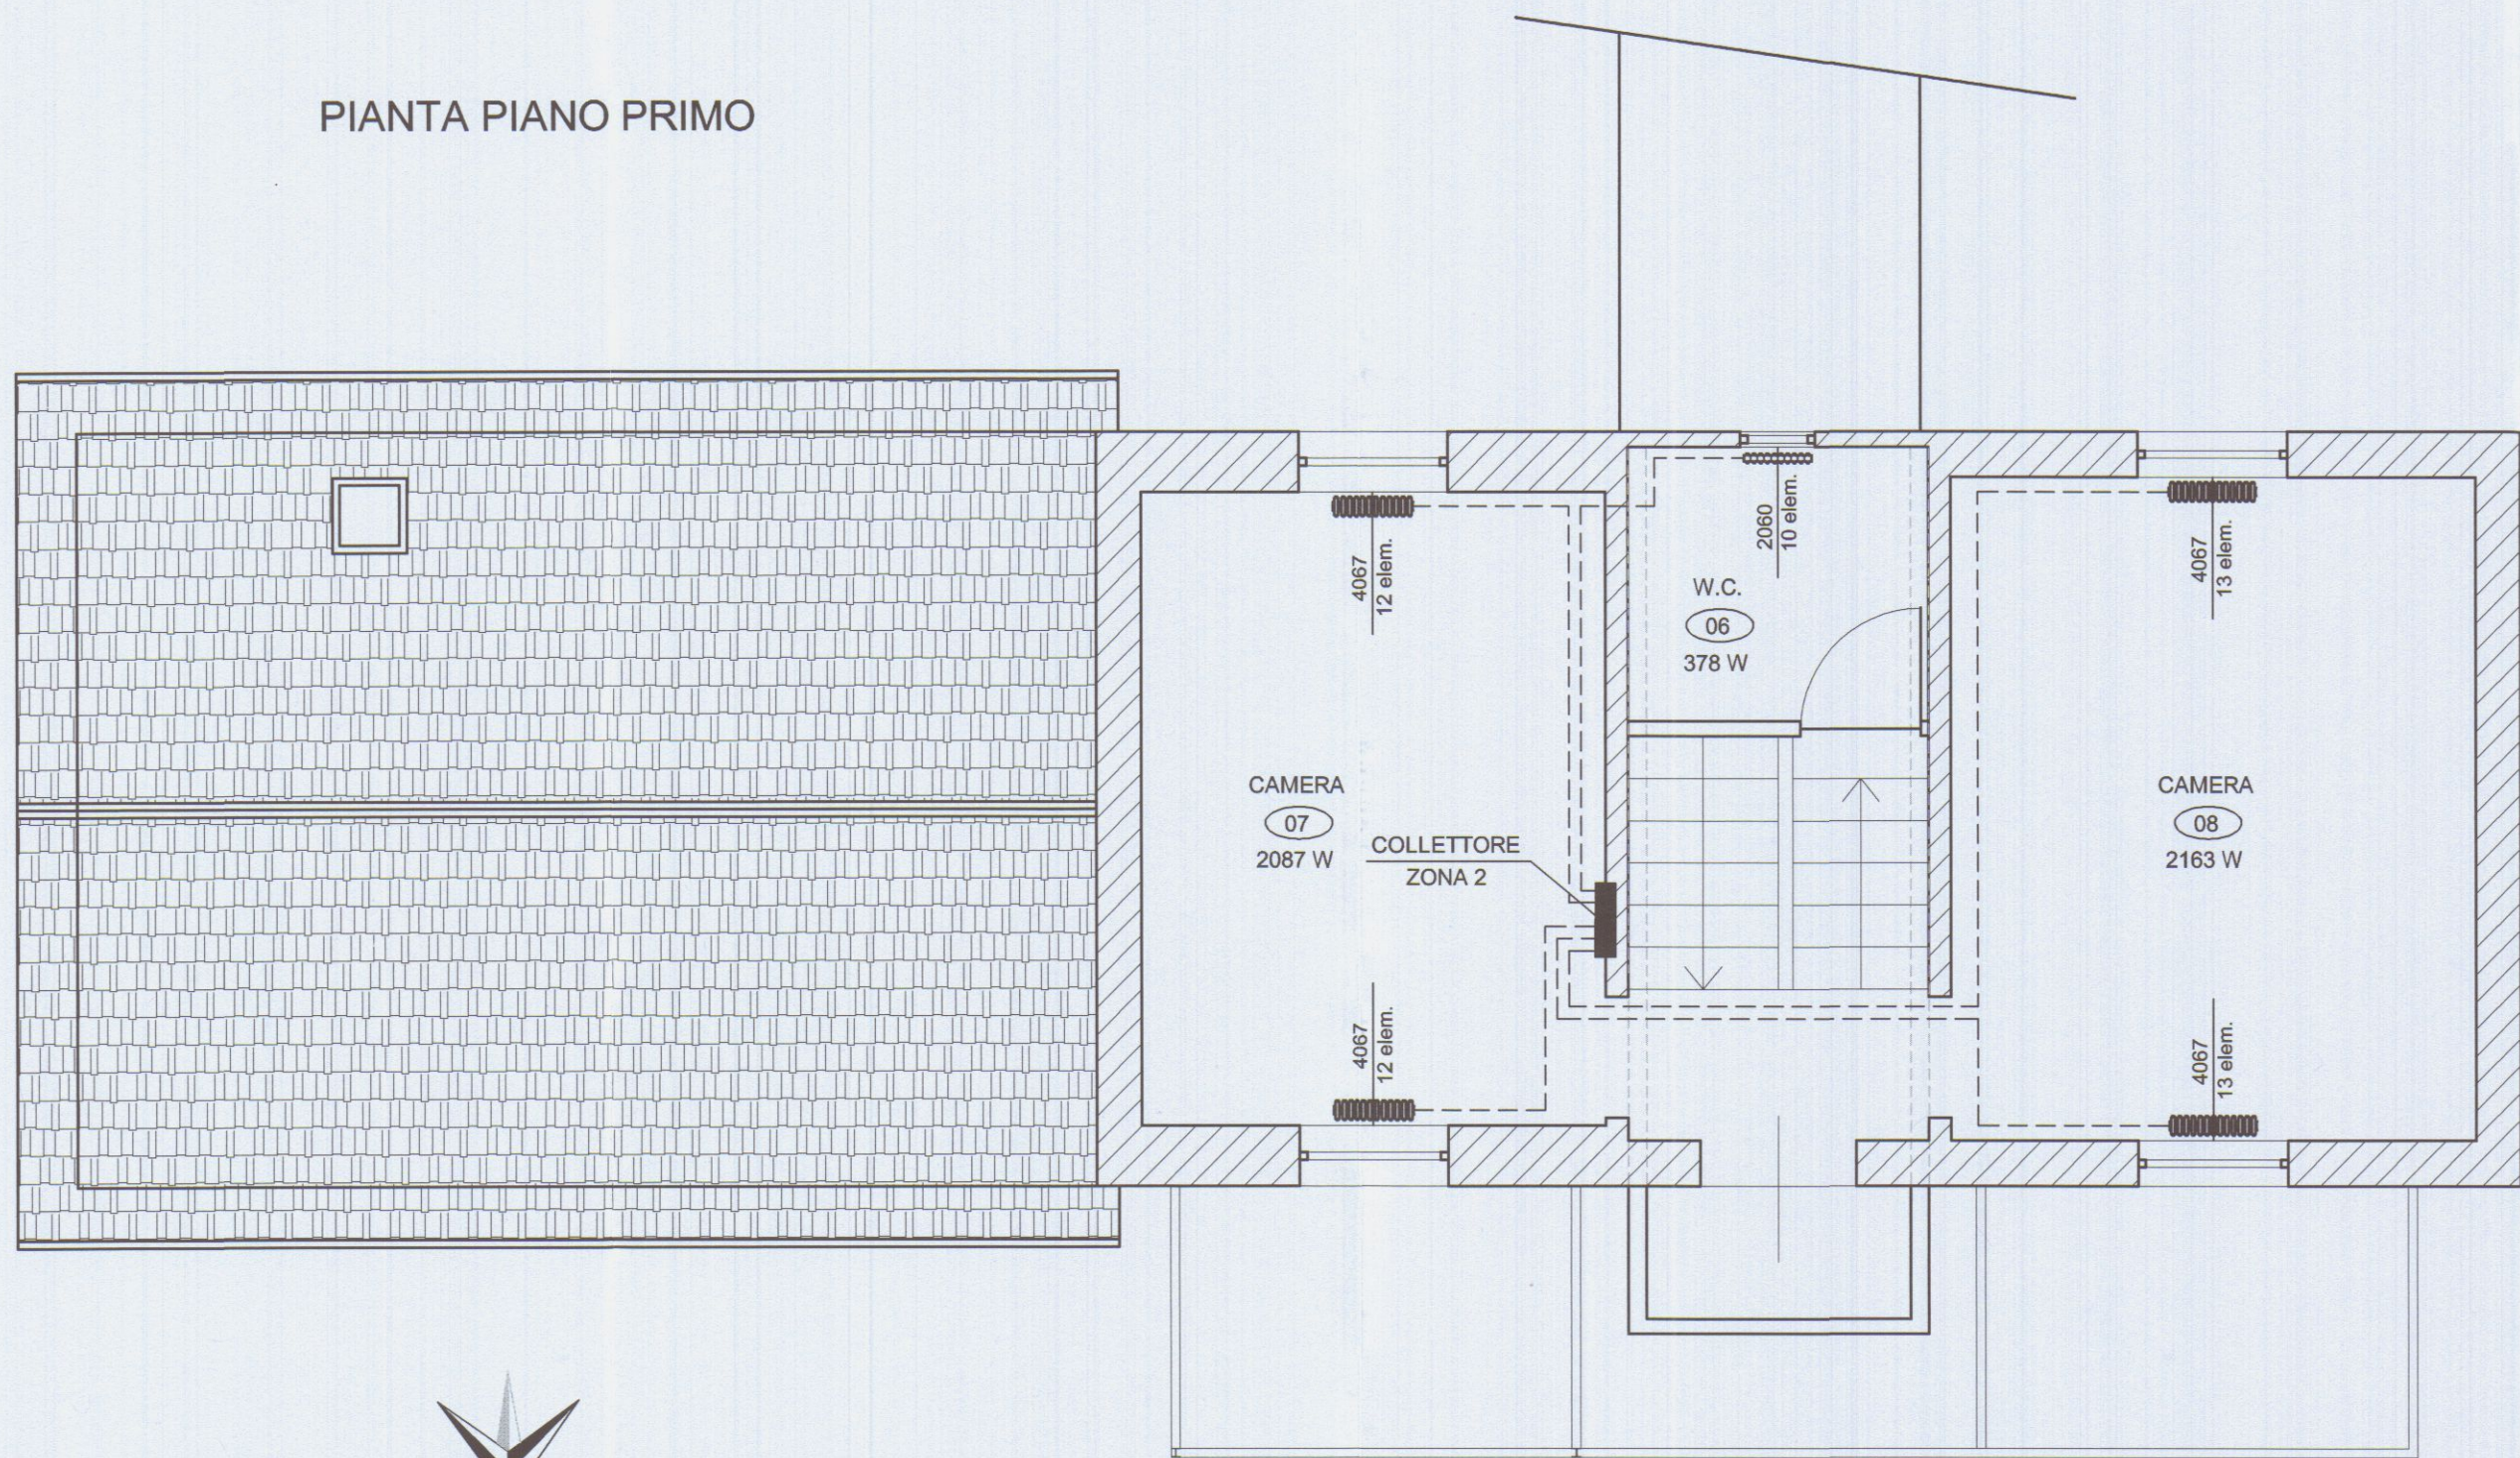

PIANTA PIANO TERRA

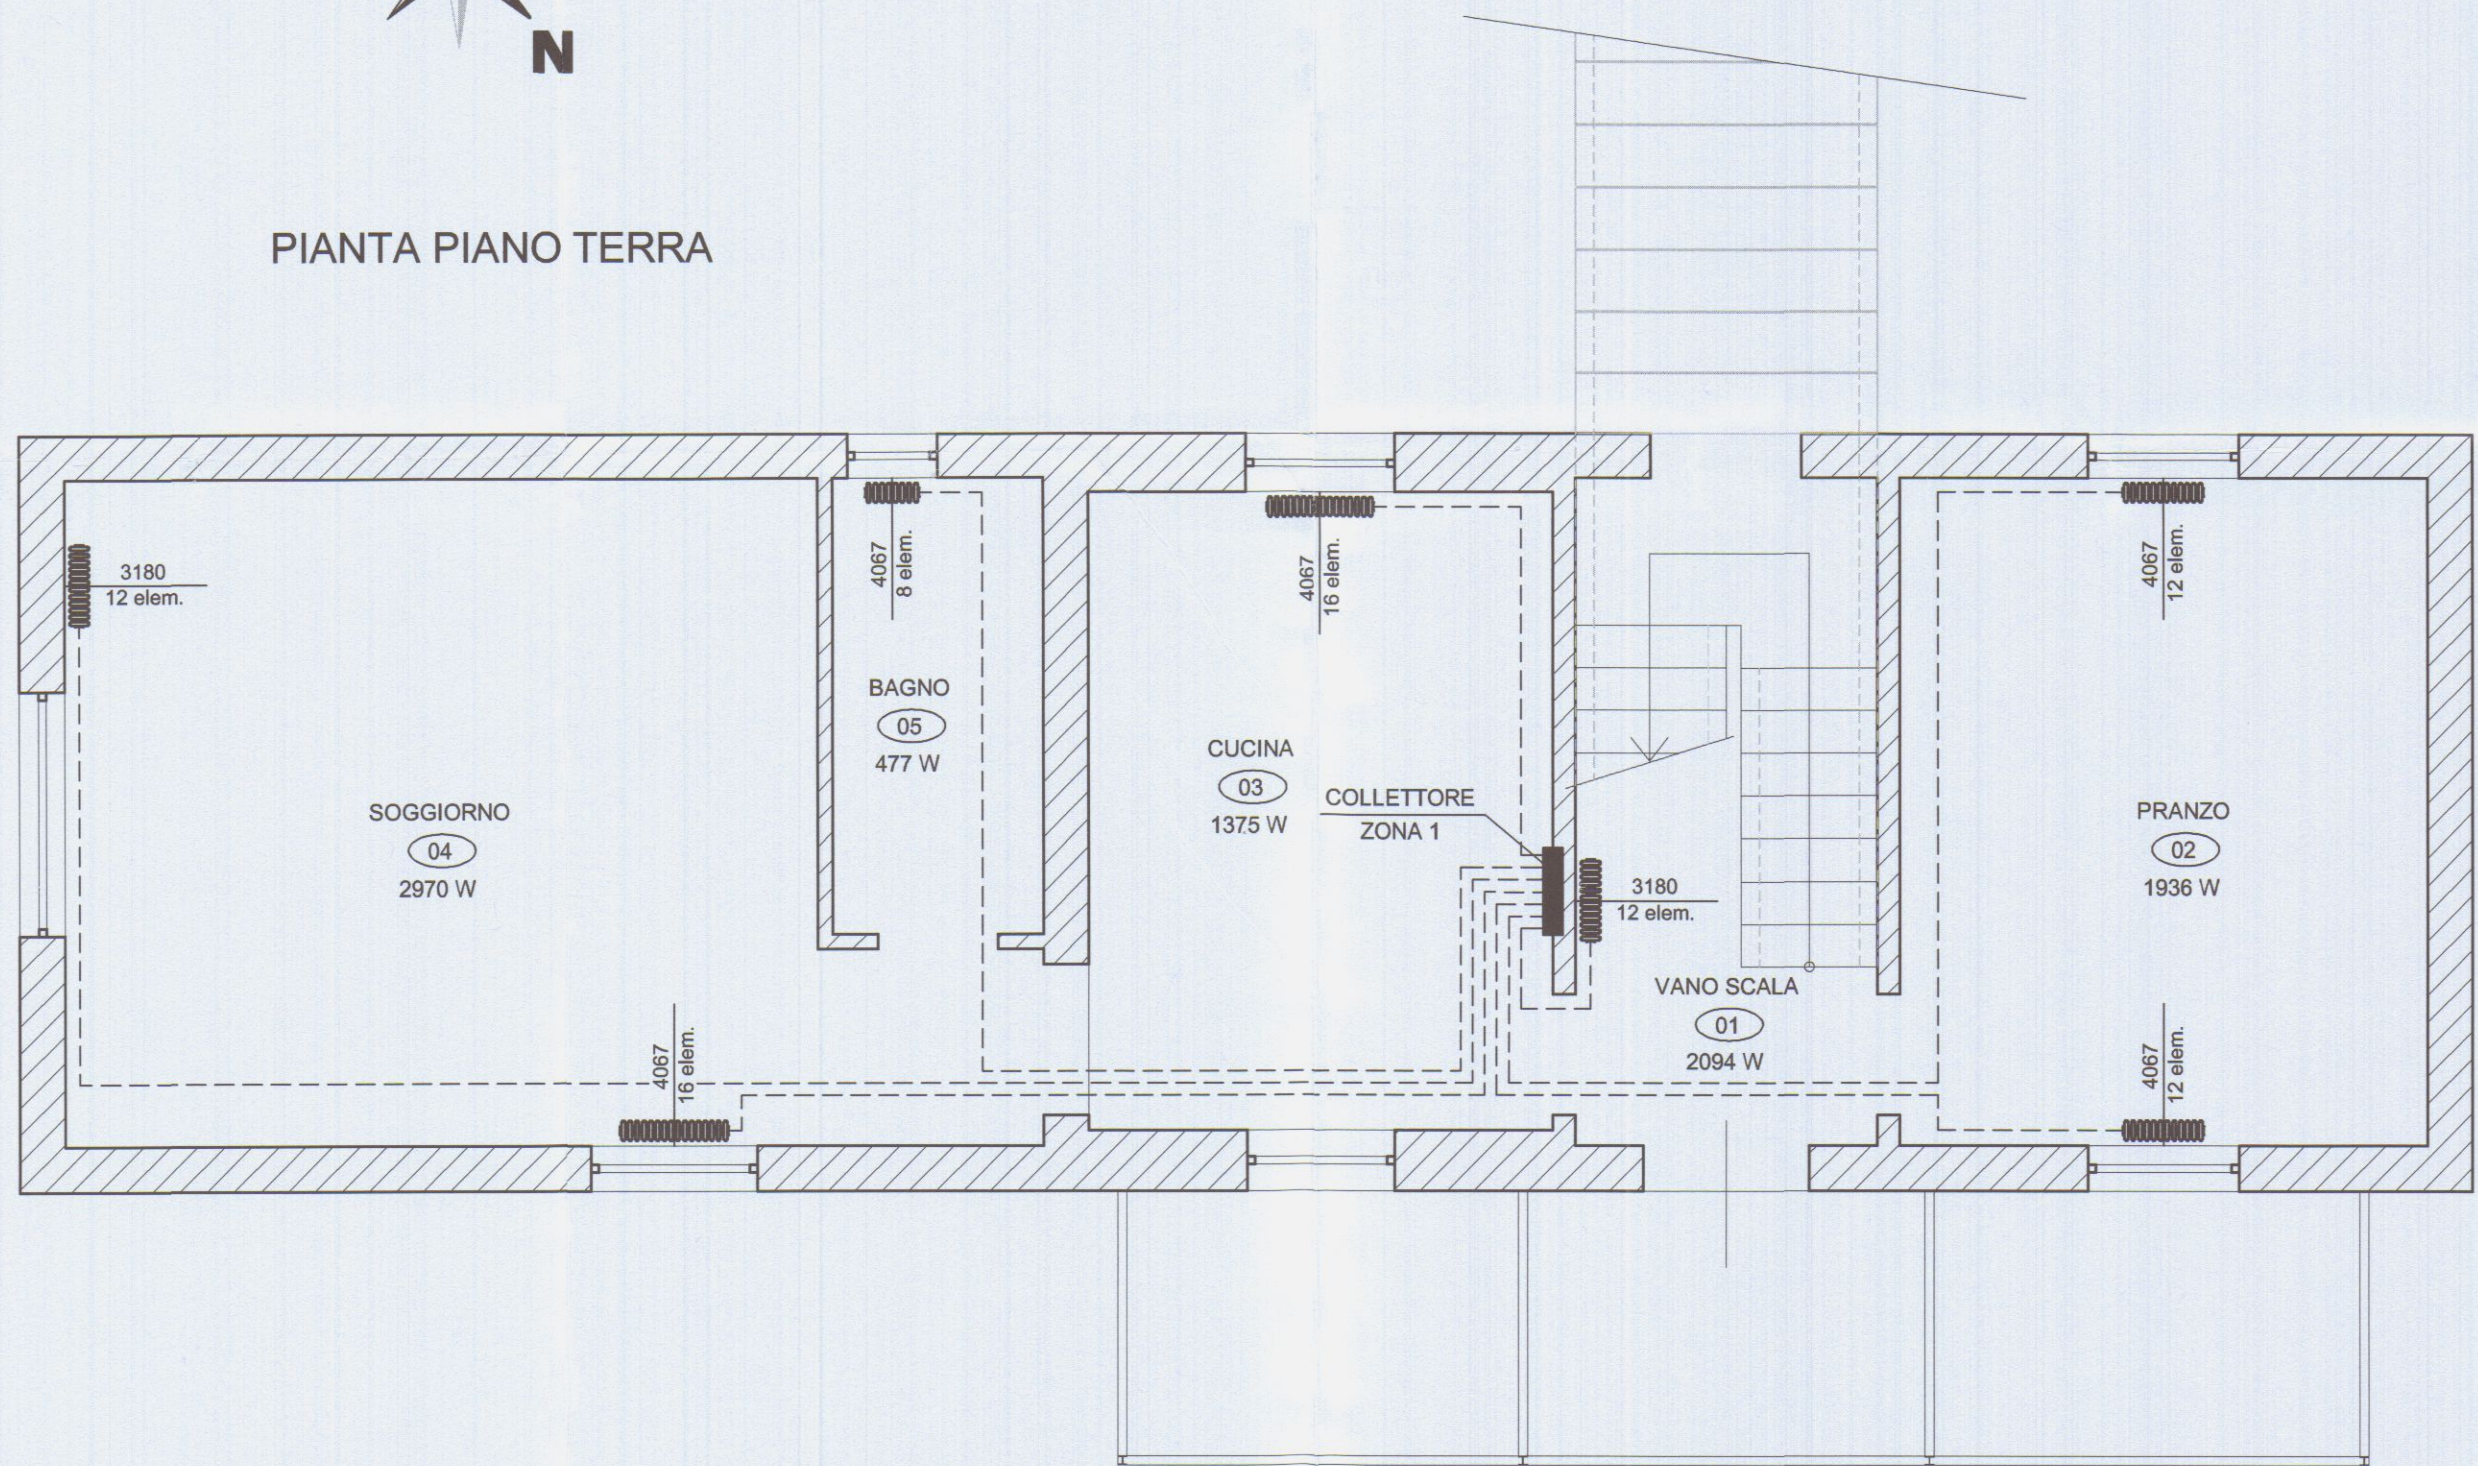

LEGENDA CORPI SCALDANTI

n° Rad.	n° Loc.	Descrizione	Potenza (W)	n° Elem.	Modello Rad.	Marca Rad.
1/1	01	Vano Scala	2094	12	Charleston 3180	ZEHNDER
1/2	02	Pranzo	1936	12	Charleston 4067	ZEHNDER
2/2	02	Pranzo		12	Charleston 4067	ZEHNDER
1/1	03	Cucina	1375	16	Charleston 4067	ZEHNDER
1/2	04	Soggiorno	2970	16	Charleston 4067	ZEHNDER
2/2	04	Soggiorno		12	Charleston 3180	ZEHNDER
1/1	05	Bagno	477	08	Charleston 4067	ZEHNDER
1/1	06	W. C.	378	10	Charleston 2060	ZEHNDER
1/2	07	Camera	2087	12	Charleston 4067	ZEHNDER
2/2	07	Camera		12	Charleston 4067	ZEHNDER
1/2	08	Camera	2163	13	Charleston 4067	ZEHNDER
2/2	08	Camera		13	Charleston 4067	ZEHNDER

NOTE

INSTALLARE VALVOLA TERMOSTATICA SU OGNI CORPO RADIANTE
VALVOLE FAR 161038
DETENTORI FAR 163038
TESTE TERMOSTATICHE FAR 1825

Al termine dei lavori l'installatore consegnerà la Dichiarazione di Conformità ai sensi della Legge 5 Marzo 1990 n°46 e compillerà il libretto di impianto conforme all'allegato II al decreto 17 marzo 2003 come modificato con errata corrige del 15 maggio 2003

SCHEMA IMPIANTO RISCALDAMENTO E SANITARIO

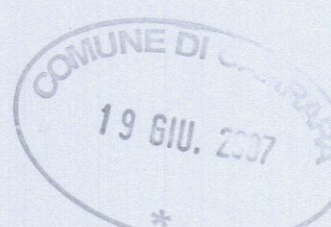
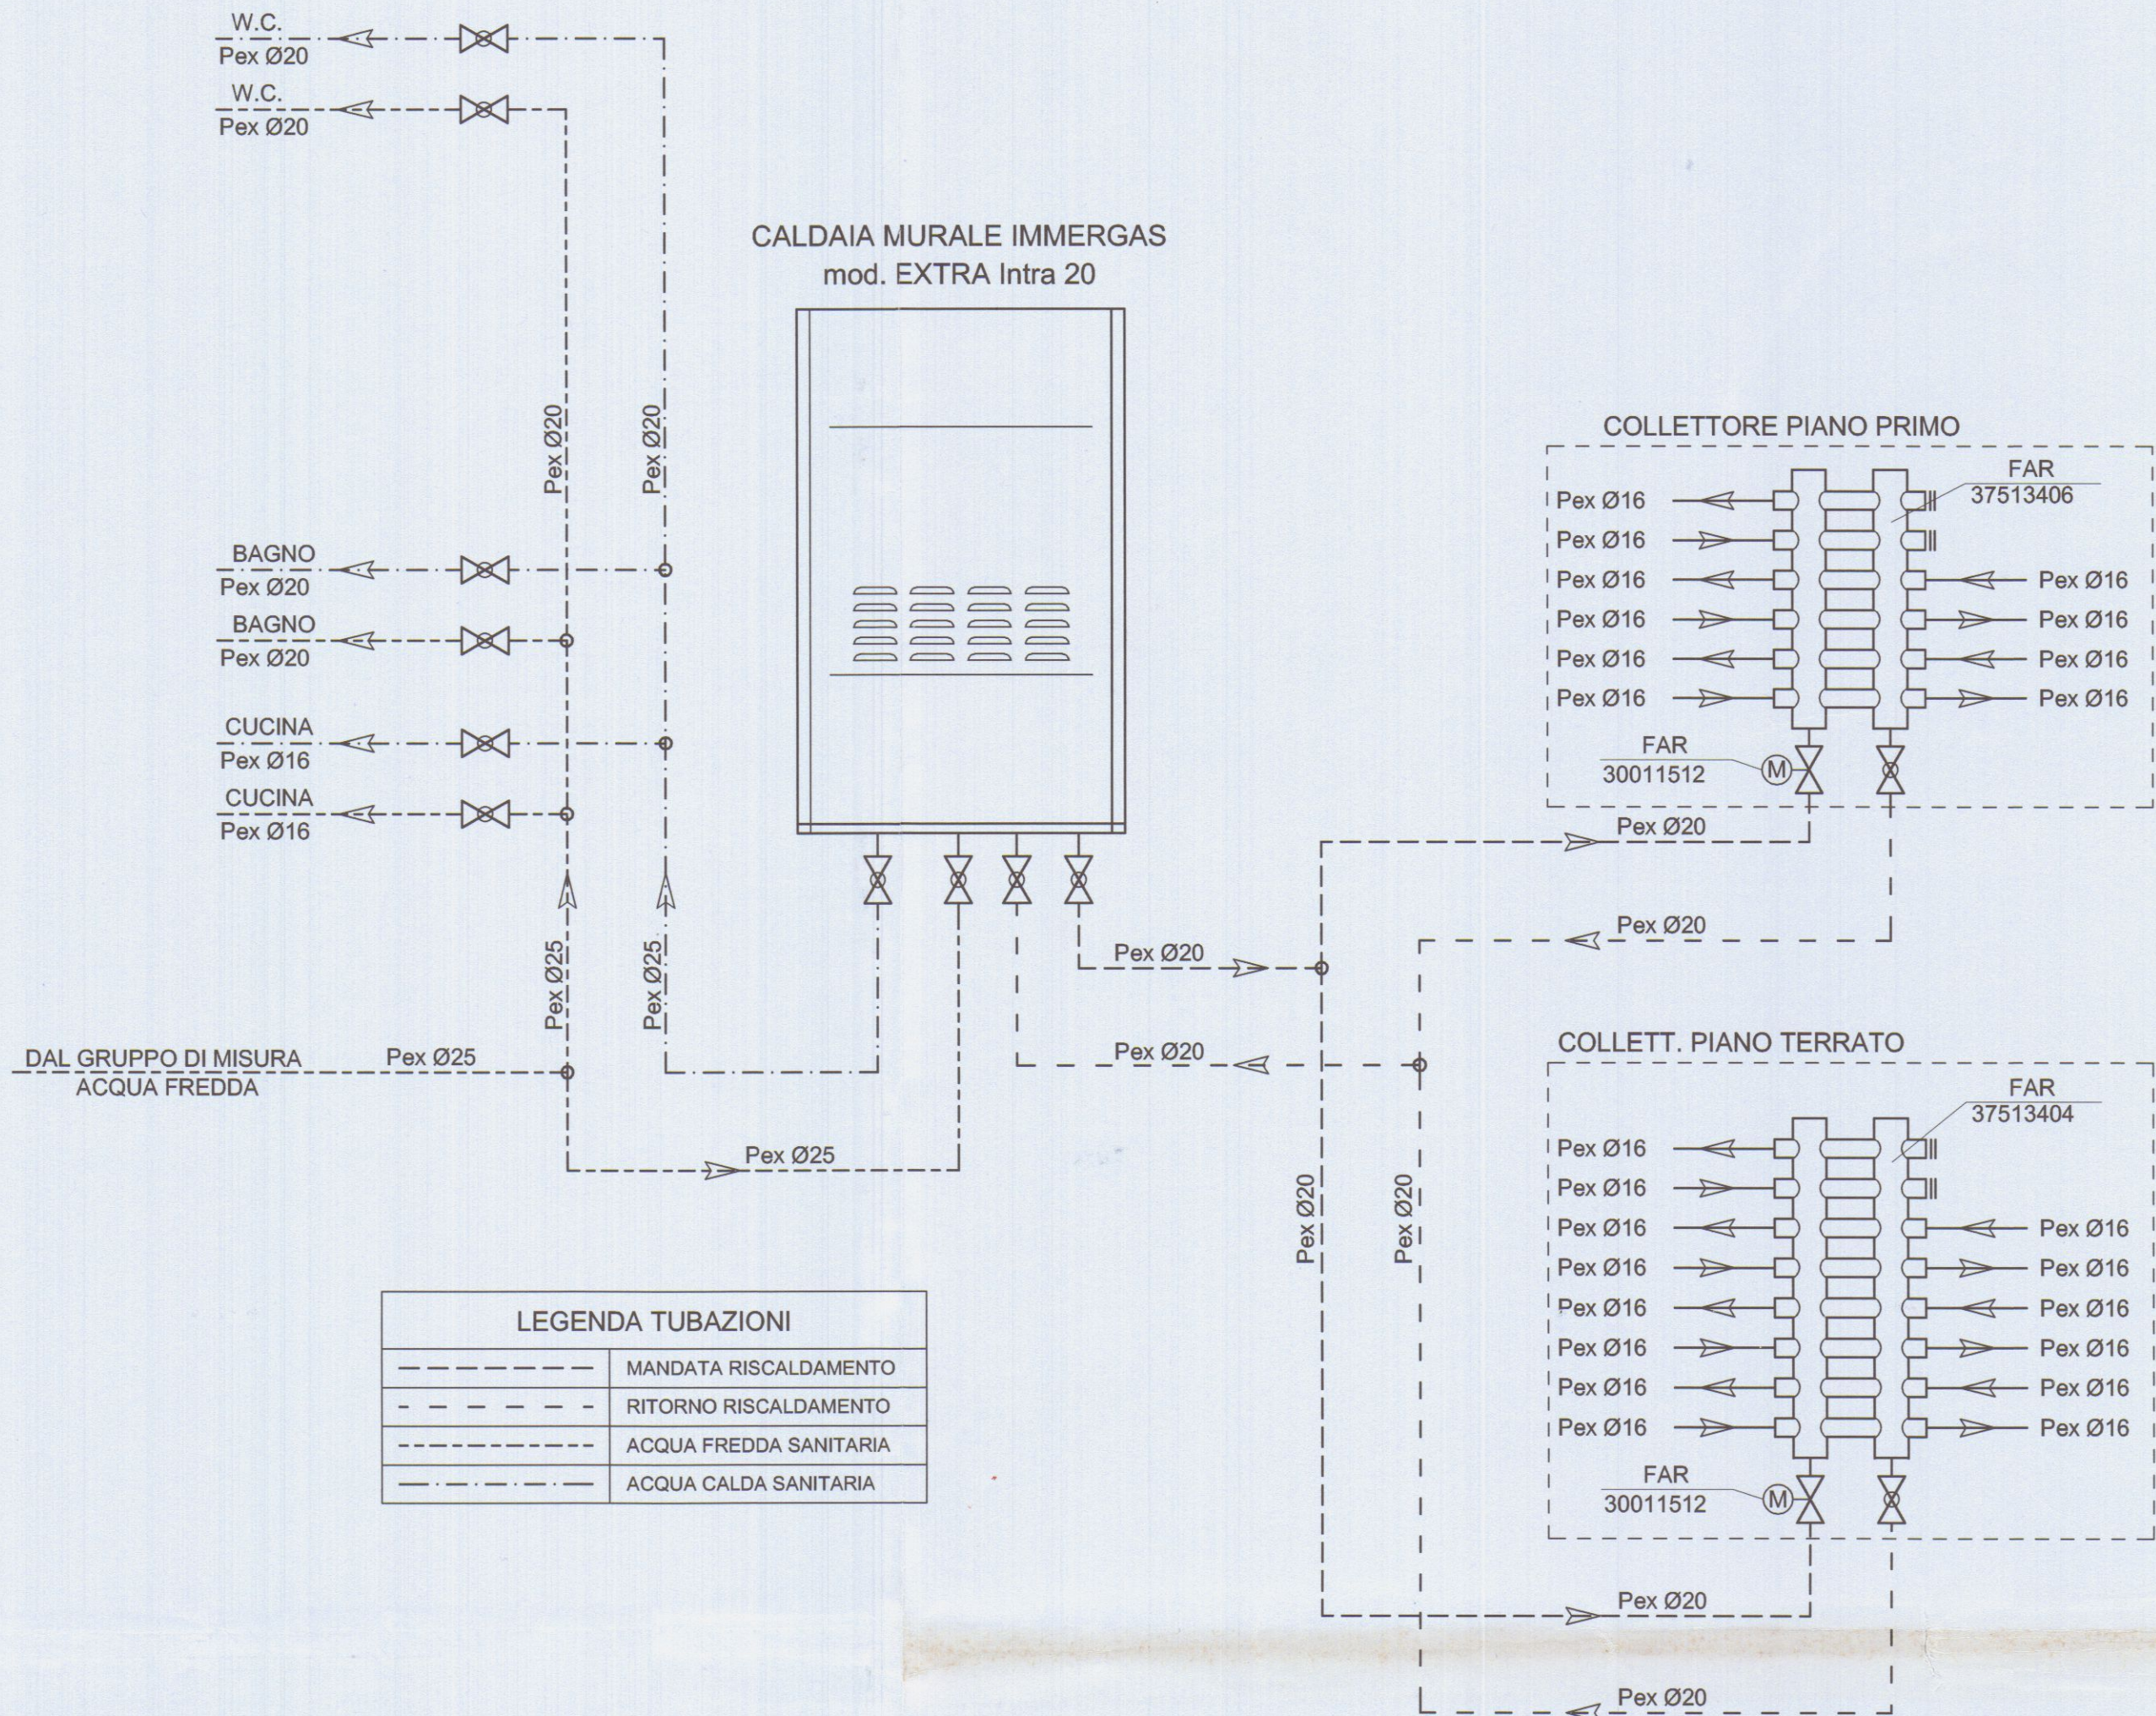



TABELLA COIBENTAZIONI

IN CONFORMITA' ALL'ART. 5 COMMA 7 D.P.R. 412/93,

ISOLANTE ARMACELL mod. Armaflex AC

TUBAZIONE	DIAMETRO (mm)	IN VISTA	SPESSORE ISOLANTE (mm) PER POSA TUBAZIONE	
			SOTTOTRACCIA VERSO LOCALI NON RISCALDATI	SOTTOTRACCIA VERSO LOCALI RISCALDATI
Pex 16	16x2.0	19.0	9.0	6.0
Pex 20	20x2.0	19.0	9.0	6.0
Pex 26	26x3.0	25.0	13.0	9.0

REV.	DATA	DESCRIZIONE	DISEGNATO	CONTROLLATO	APPROVATO
COMMITTENTE			IL PROGETTISTA		
Sig.ra VOLPI MARIA GIOVANNA			STUDIO TECNICO		
Loc. SORGNANO - CARRARA (MS)			Per. Ind. ANDREA GUASTINI		
			Via Fivizzano, 54 - Loc. AVENZA		
			Tel. (0585) 54237 - 54031 CARRARA (MS)		
TITOLO					
RISTRUTTURAZIONE FABBRICATO MONOFAMILIARE AD USO CIVILE					
ABITAZIONE SITO IN LOC. SORGNANO - CARRARA (MS)					
di proprietà di VOLPI M. GIOVANNA - Loc. SORGNANO - CARRARA (MS)					
LEGGE 09 GENNAIO 1991 n° 10 e D.L. 192 del 19/08/05 Allegato E					
OGGETTO			FILE:	SCALA	
SCHEMA PLANIMETRICO			Volpi Legge10.dwg	1:50	
IMPIANTO DI RISCALDAMENTO			NR. DISEGNO	TAV.	
E PRODUZIONE A.C.S.			B2-301-601-08		
PIANTA PIANO TERRA E PRIMO			DATA		01
			12/06/07		
A TERMINI DI LEGGE CI RISERVAMO LA PROPRIETA' DI QUESTO DISEGNO CON DIVIETO DI RIPRODURLO O RENDERLO NOTO A TERZI SENZA NOSTRA AUTORIZZAZIONE					

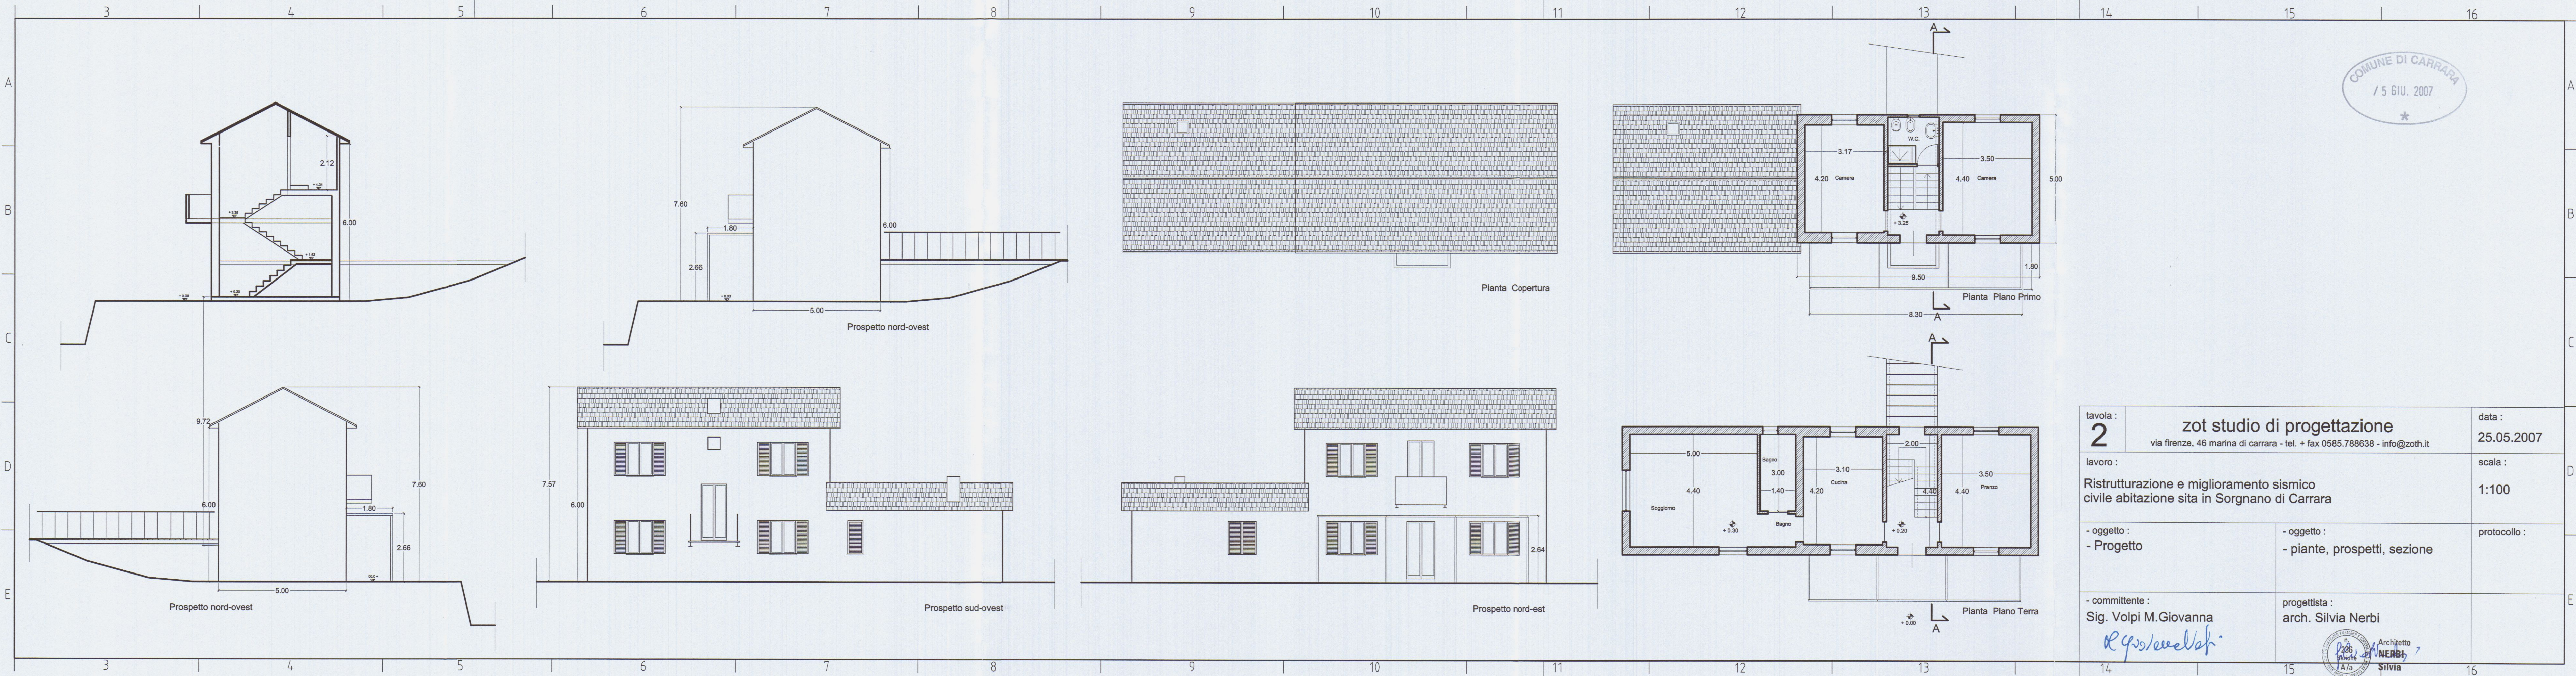

COMUNE DI CARRARA
/ 5 GIU. 2007
*

tavola : 2		zot studio di progettazione via firenze, 46 marina di carrara - tel. + fax 0585.788638 - info@zoth.it		data : 25.05.2007	
lavoro : Ristrutturazione e miglioramento sismico civile abitazione sita in Sorgnano di Carrara				scala : 1:100	
- oggetto : - Progetto		- oggetto : - piante, prospetti, sezione		protocollo :	
- committente : Sig. Volpi M.Giovanna <i>R. Volpi</i>		progettista : arch. Silvia Nerbi <i>Silvia Nerbi</i>			



COMUNE DI CARRARA
15 GIU. 2007
*

tavola : 3		zot studio di progettazione via firenze, 46 marina di carrara - tel. + fax 0585.788638 - info@zoth.it		data : 25.05.2007
lavoro : Ristrutturazione e miglioramento sismico civile abitazione sita in Sorgnano di Carrara		- oggetto : - Sovrapposto		scala : 1:100
- oggetto : - Sovrapposto		- oggetto : - piante, prospetti, sezione		protocollo :
- committente : Sig. Volpi M.Giovanna <i>De G. Volpi</i>		progettista : arch. Silvia Nerbi <i>Silvia Nerbi</i>		

n. 236
Sezione
A/7
NERBI
Silvia