

COMUNE DI CARRARA

Progetto dell'Impianto elettrico ai sensi del
Decreto 22 Gennaio 2008 n°37 - art. 5

Proprietà: MARY ROSE SPA
 - 9 GEN. Ubicazione impianto: Viale Zaccagna
Avenza - Carrara (MS)

TAV. 1 *STATO DI PROGETTO*
Schema Impianto Elettrico
Piano Terra

Oggetto: Schema Impianto elettrico con posizioni Luci e F.M. del Piano Terra

Studio Tecnico
 Per. Ind. Moriconi Davide & Ing. Nicola Tonacci
 Via Nerio Garbuio n°113/P 54038 Montignoso (MS)



SCALA **1:100**

DATA: Dicembre 2011

I DISEGNI E LE SPECIFICAZIONI, COME DOCUMENTI DELLA PRESTAZIONE PROFESSIONALE, SONO E DOVRANNO RIMANERE DI PROPRIETA' DEL TECNICO NON DOVRANNO ESSERE USATI IN ALTRI PROGETTI O SVILUPPI DI QUESTO PROGETTO, SALVO IL CASO DI CONSENSO SCRITTO DA PARTE DELL'INGEGNERE.


LEGENDA DEI SIMBOLI USATI

Simbolo	Descrizione
	simbolo generale per interruttore unipolare - Deviato o invertito
	Preso 2P+T 10/16 A
	Preso 2P+T 10/16 A tipo Schuko
	Apparecchio illuminante di emergenza
	Preso Telefonica o Dati
	Punto per aspiratore da bagno
	Faretti alogeni
	Lampioncini esterni
	Punto luce o parete
	Apparecchio illuminante di tipo al neon 4x18W
	Faretti incassati a soffitto
	Allaccio Fancoil
	Apparecchio illuminante di tipo neon
	Preso 2P+T 16 A 230V tipo CEE, protette da fusibili
	Preso 2P+T 16 A 230V tipo CEE o Preso 3P+N+T 16 A 400V tipo CEE
	Pulsante unipolare a tirante
	Quadro elettrico (simbolo generale)
	Gruppo Presse CEE17 interbloccate con fusibili Costituito da: n°2 Presse 2P+T 16A 230V tipo CEE IP66 n°2 Presse 3P+N+T 16A 400V tipo CEE IP66
	Gruppo Presse CEE17 interbloccate con fusibili Costituito da: n°2 Presse 2P+T 16A 230V tipo CEE IP66 n°1 Presse 3P+N+T 16A 400V tipo CEE IP66
	Gruppo Presse CEE17 interbloccate con fusibili Costituito da: n°1 Presse 2P+T 16A 230V tipo CEE IP66 n°1 Presse 3P+N+T 16A 400V tipo CEE IP66
	Quadro elettrico IP65 (con interruttore per il filtro della saldatrice)
	Blindosbarra
	Tubazione Metallica discendente

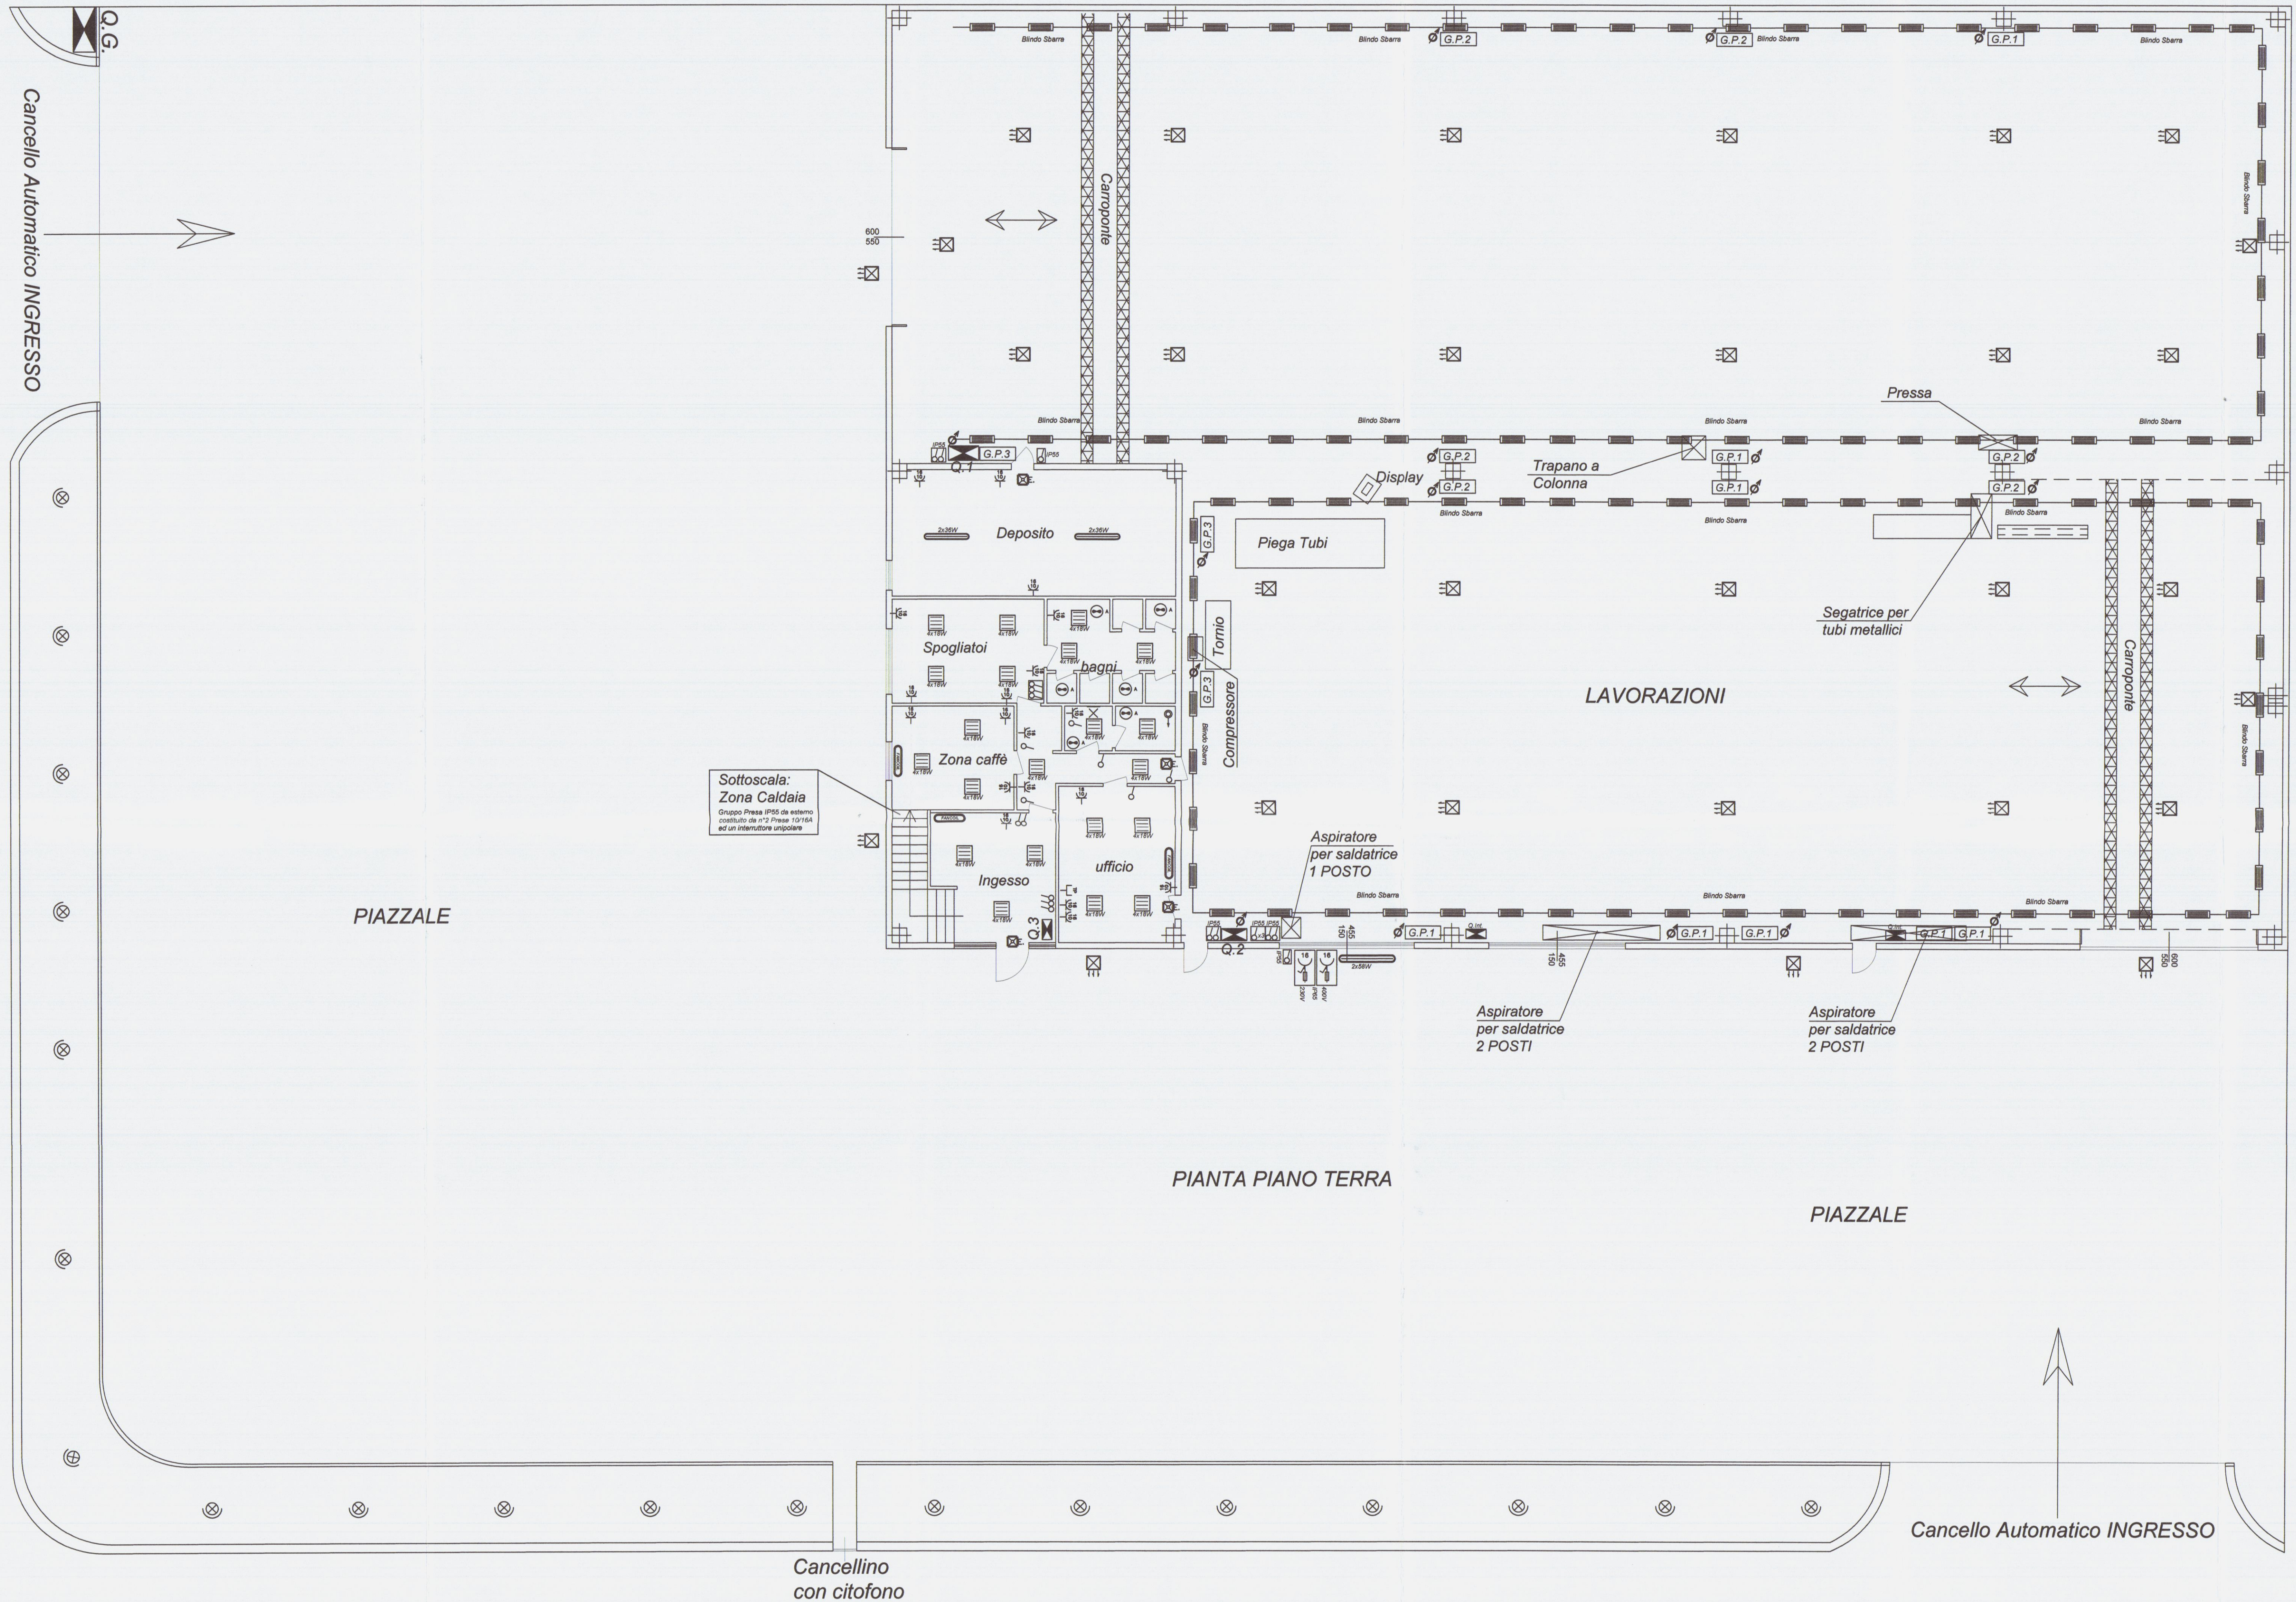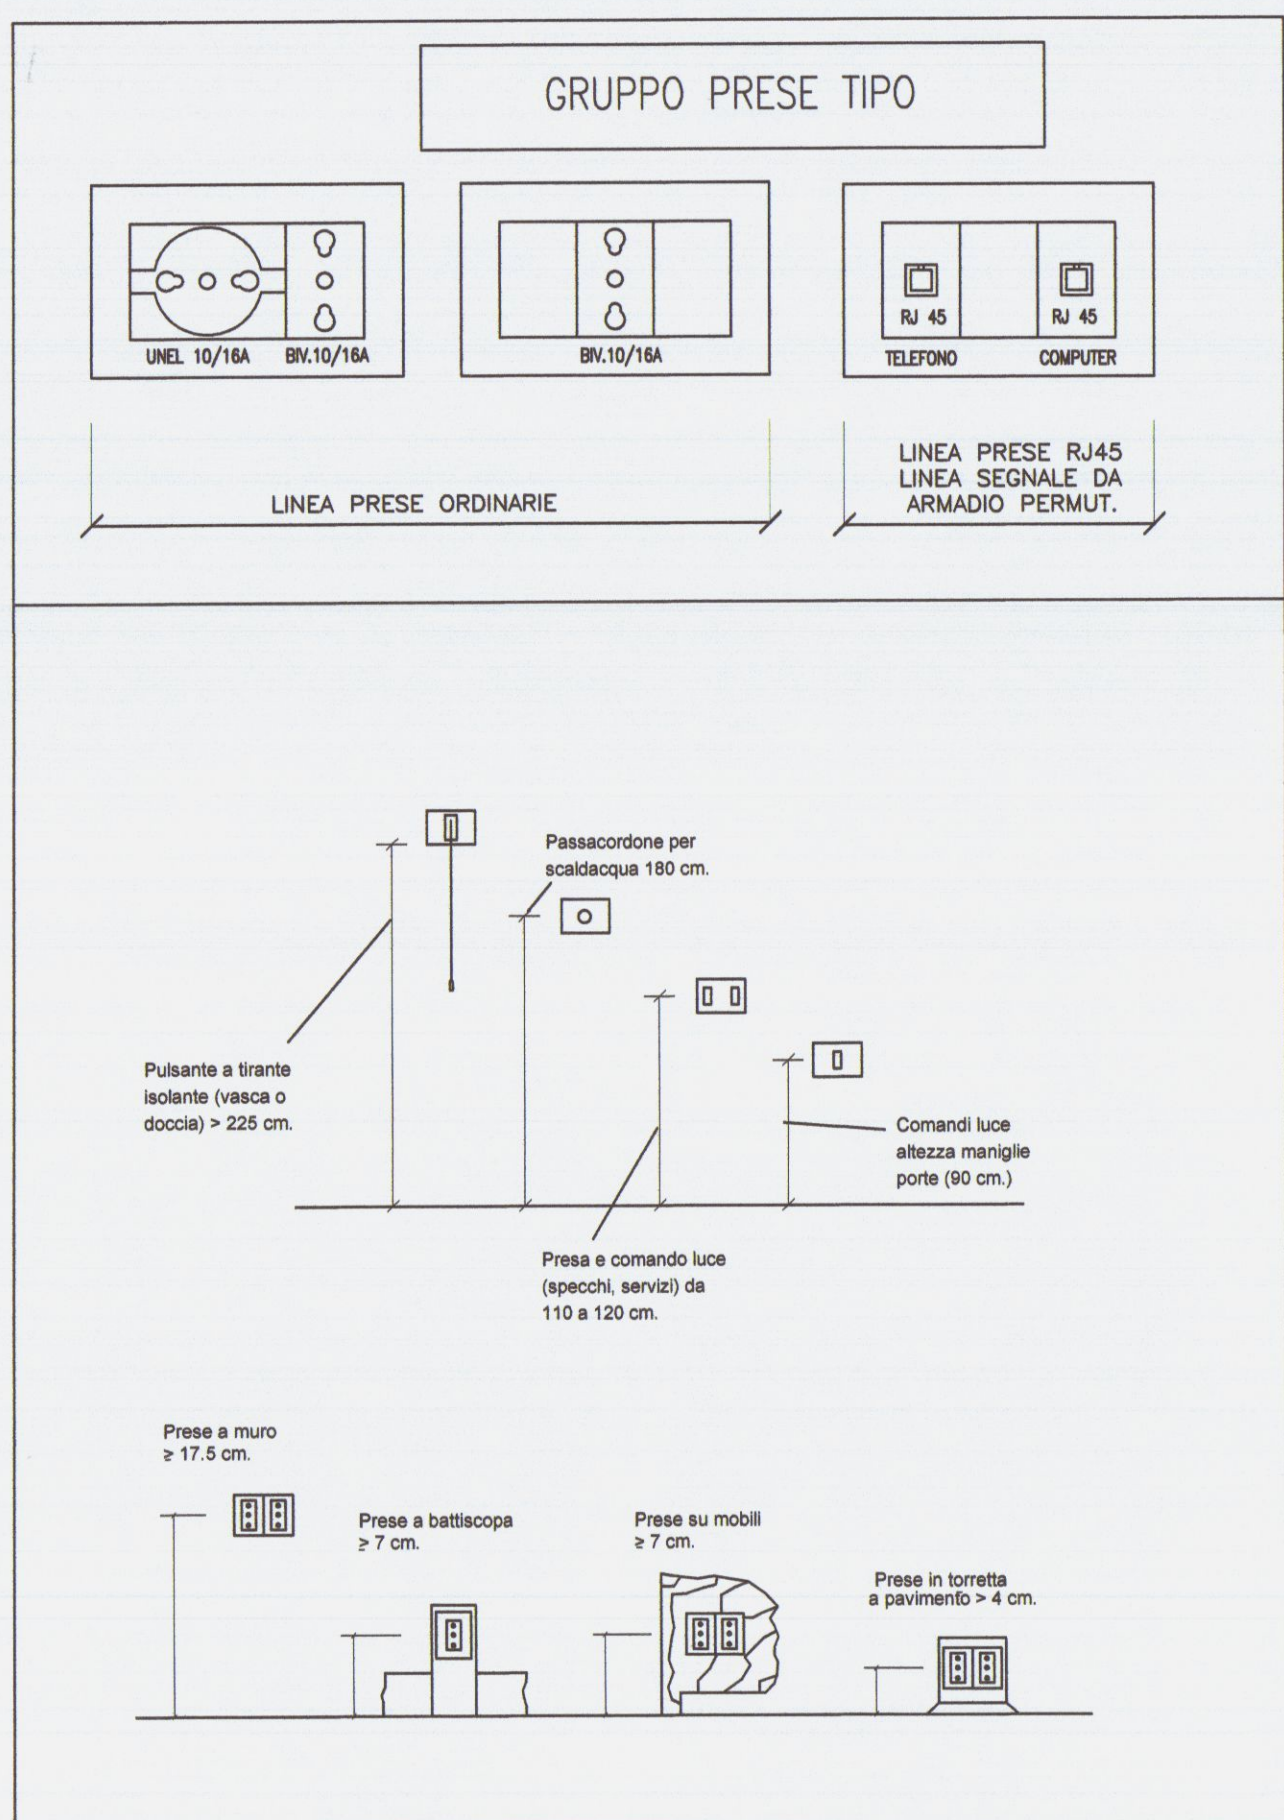

COMUNE DI CARRARA

Progetto dell'Impianto elettrico ai sensi del
Decreto 22 Gennaio 2008 n°37 - art. 5

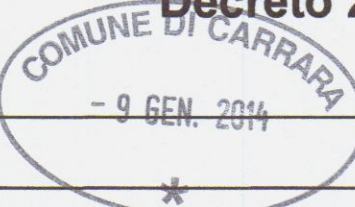

Proprietà: **MARY ROSE SPA**
Ubicazione impianto: Viale Zaccagna
Avenza - Carrara (MS)

TAV. 2 **STATO DI PROGETTO**
Schema Impianto Elettrico
Piano Primo

Oggetto: Schema Impianto elettrico con posizioni Luci e F.M. del
Piano Primo

Studio Tecnico
Per. Ind. Moriconi Davide & Ing. Nicola Tonacci
Via Nerino Garbuio n°113/P 54038 Montignoso (MS)

TIMBRO E FIRMA




SCALA **1:100**

DATA: Dicembre 2013


I DISEGNI E LE SPECIFICAZIONI, COME DOCUMENTI DELLA PRESTAZIONE PROFESSIONALE, SONO E DOVRANNO RIMANERE DI PROPRIETÀ DEL TECNICO NON DOVRANNO ESSERE USATI IN ALTRI PROGETTI O SVILUPPI DI QUESTO PROGETTO, SALVO IL CASO DI CONSENSO SCRITTO DA PARTE DELL'INGEGNERE.

LEGENDA DEI SIMBOLI USATI

Simbolo	Descrizione
	simbolo generale per interruttore unipolare - Deviato o invertito
	Preso 2P+T 10/16 A
	Preso 2P+T 10/16 A tipo Schuko
	Apparecchio illuminante di emergenza
	Preso Telefonica o Dati
	Punto per aspiratore da bagno
	Faretto alogeno
	Lampioncini esterni
	Punto luce a parete
	Apparecchio illuminante di tipo al neon 4x18W
	Faretti incassati a soffitto
	Allaccio Fancoil
	Apparecchio illuminante di tipo neon
	Preso 2P+T 16 A 230V tipo CEE, protette da fusibili
	Preso 2P+T 16 A 230V tipo CEE o Preso 3P+N+T 16 A 400V tipo CEE
	Pulsante unipolare a tirante
	Quadro elettrico (simbolo generale)
G.P.1	Gruppo Prese CEE17 interbloccate con fusibili Costituito da: n°2 Prese 2P+T 16A 230V tipo CEE IP66 n°2 Prese 3P+N+T 16A 400V tipo CEE IP66
G.P.2	Gruppo Prese CEE17 interbloccate con fusibili Costituito da: n°2 Prese 2P+T 16A 230V tipo CEE IP66 n°1 Presa 3P+N+T 16A 400V tipo CEE IP66
G.P.3	Gruppo Prese CEE17 interbloccate con fusibili Costituito da: n°1 Presa 2P+T 16A 230V tipo CEE IP66 n°1 Presa 3P+N+T 16A 400V tipo CEE IP66
	Quadro elettrico IP65 (con interruttore per il filtro della saldatrice)
	Blindosbarra

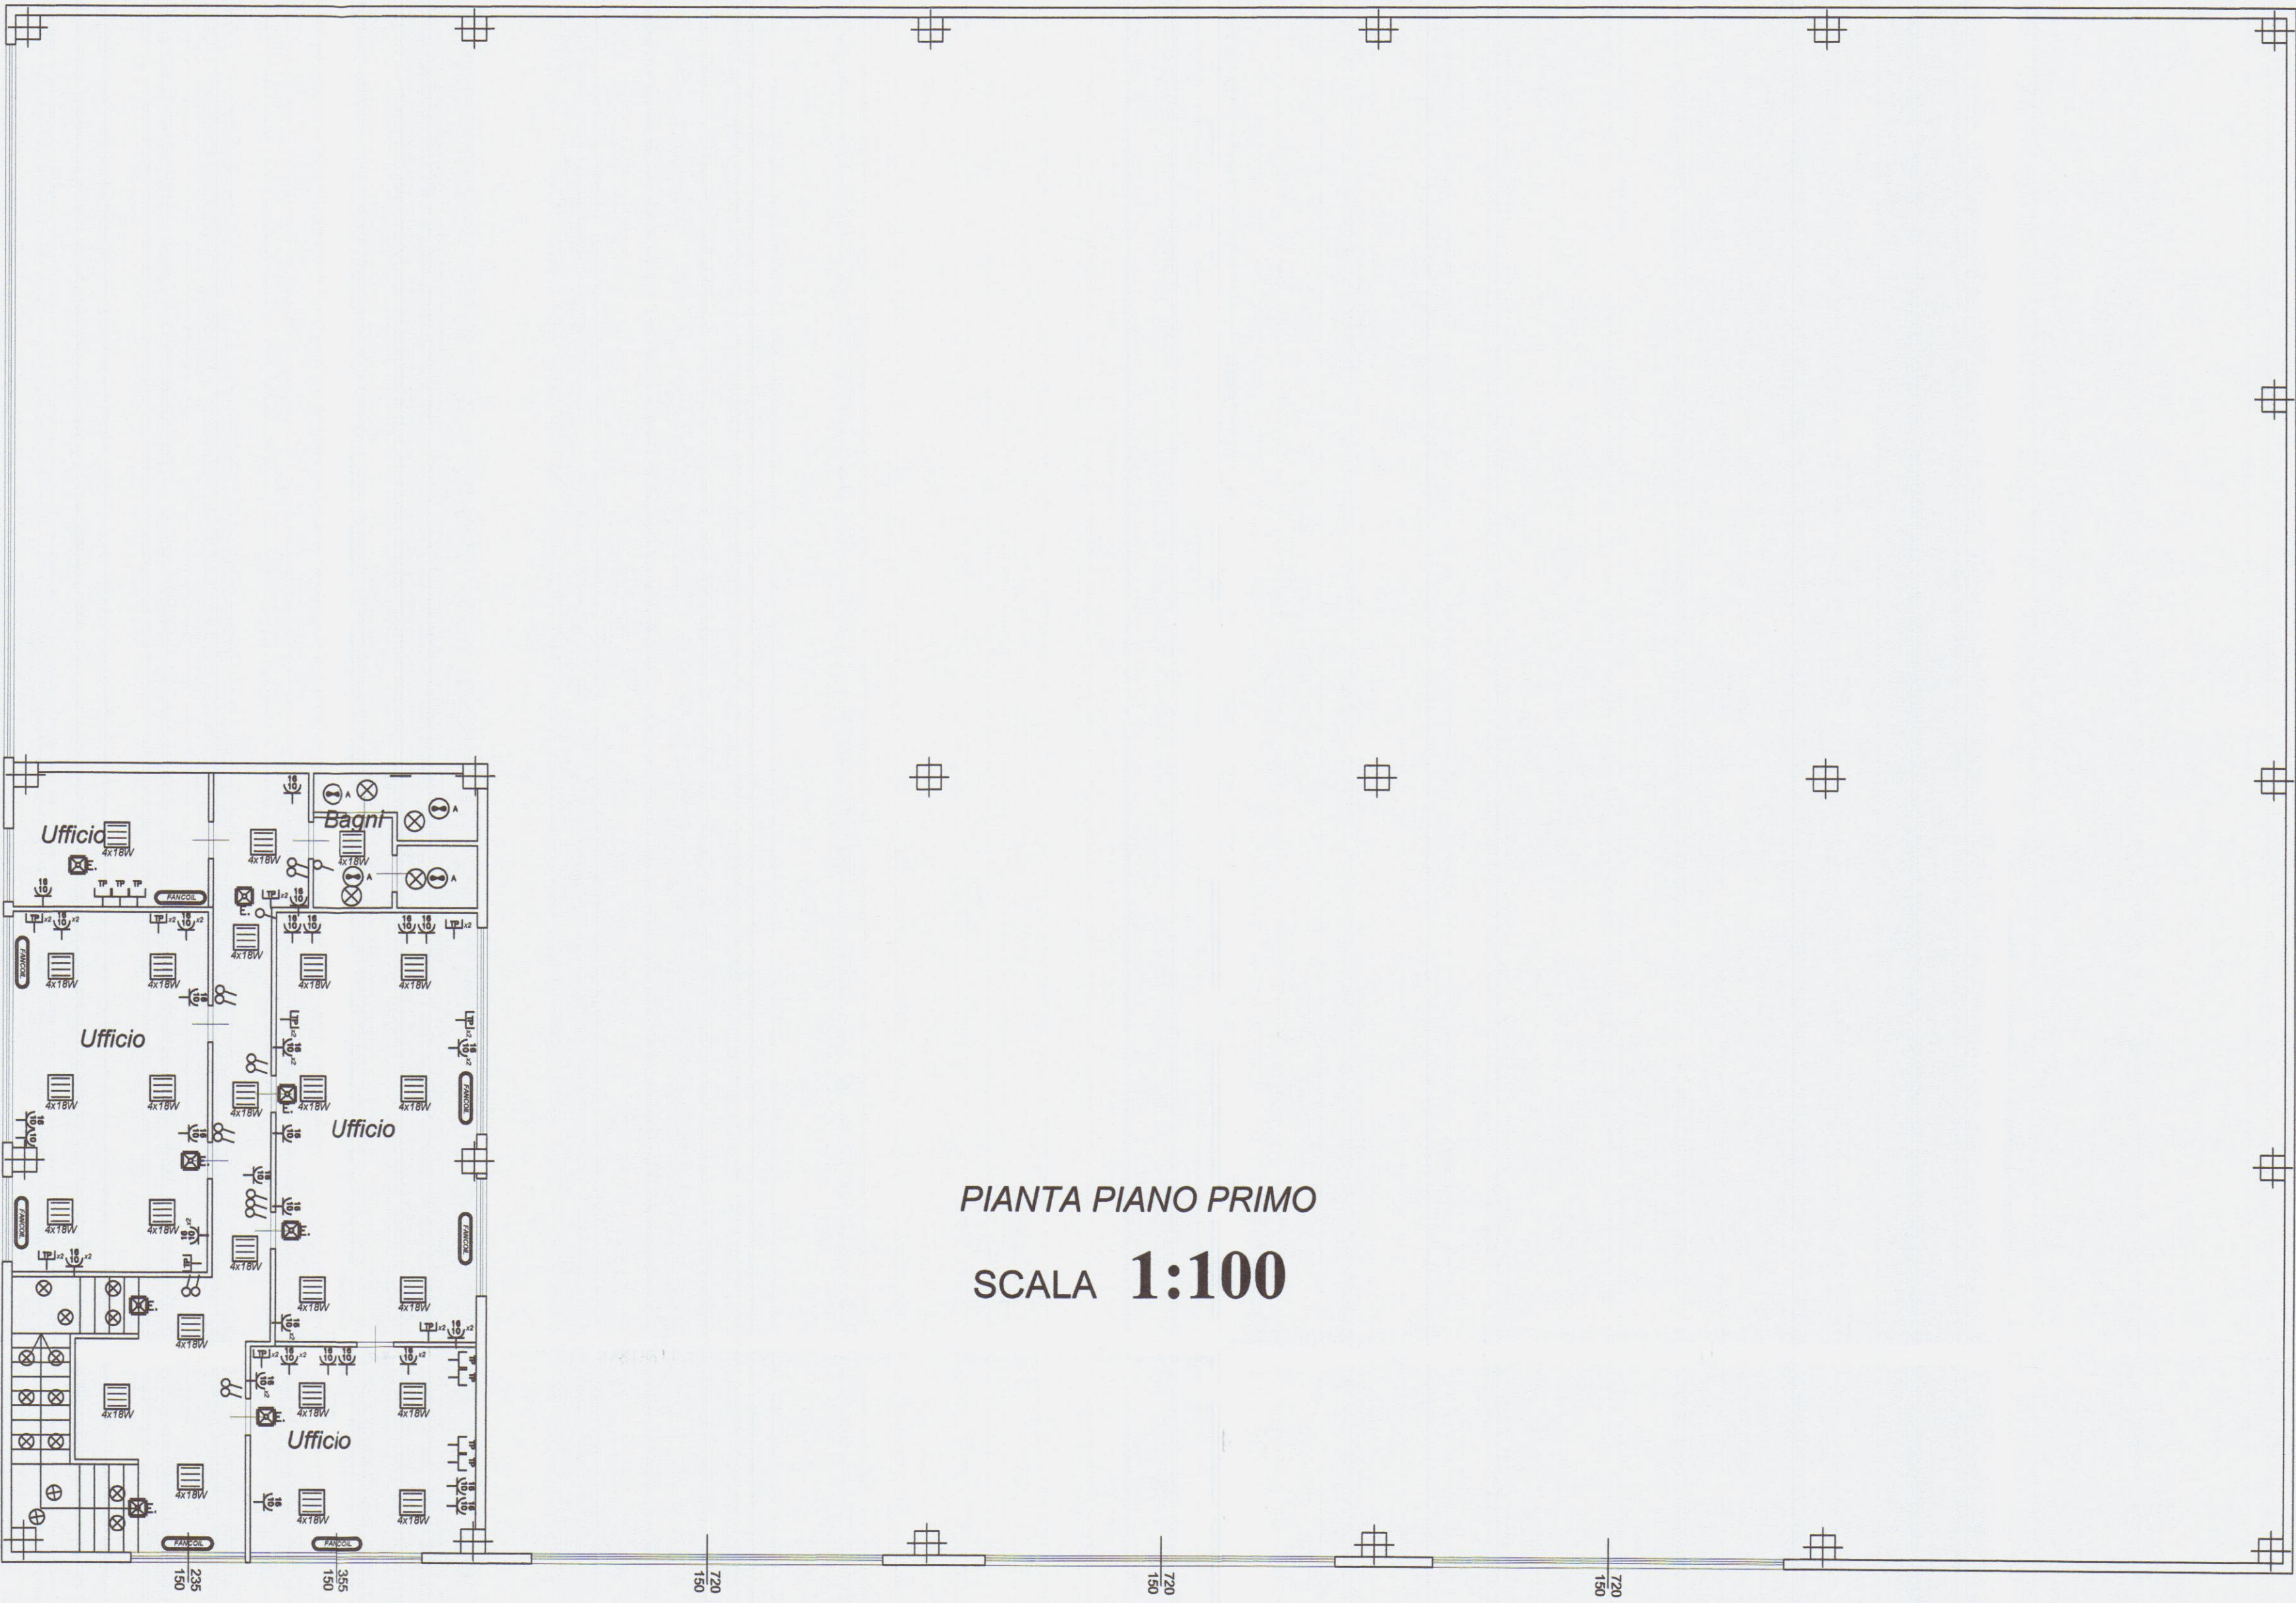

PIANTA PIANO PRIMO
SCALA **1:100**

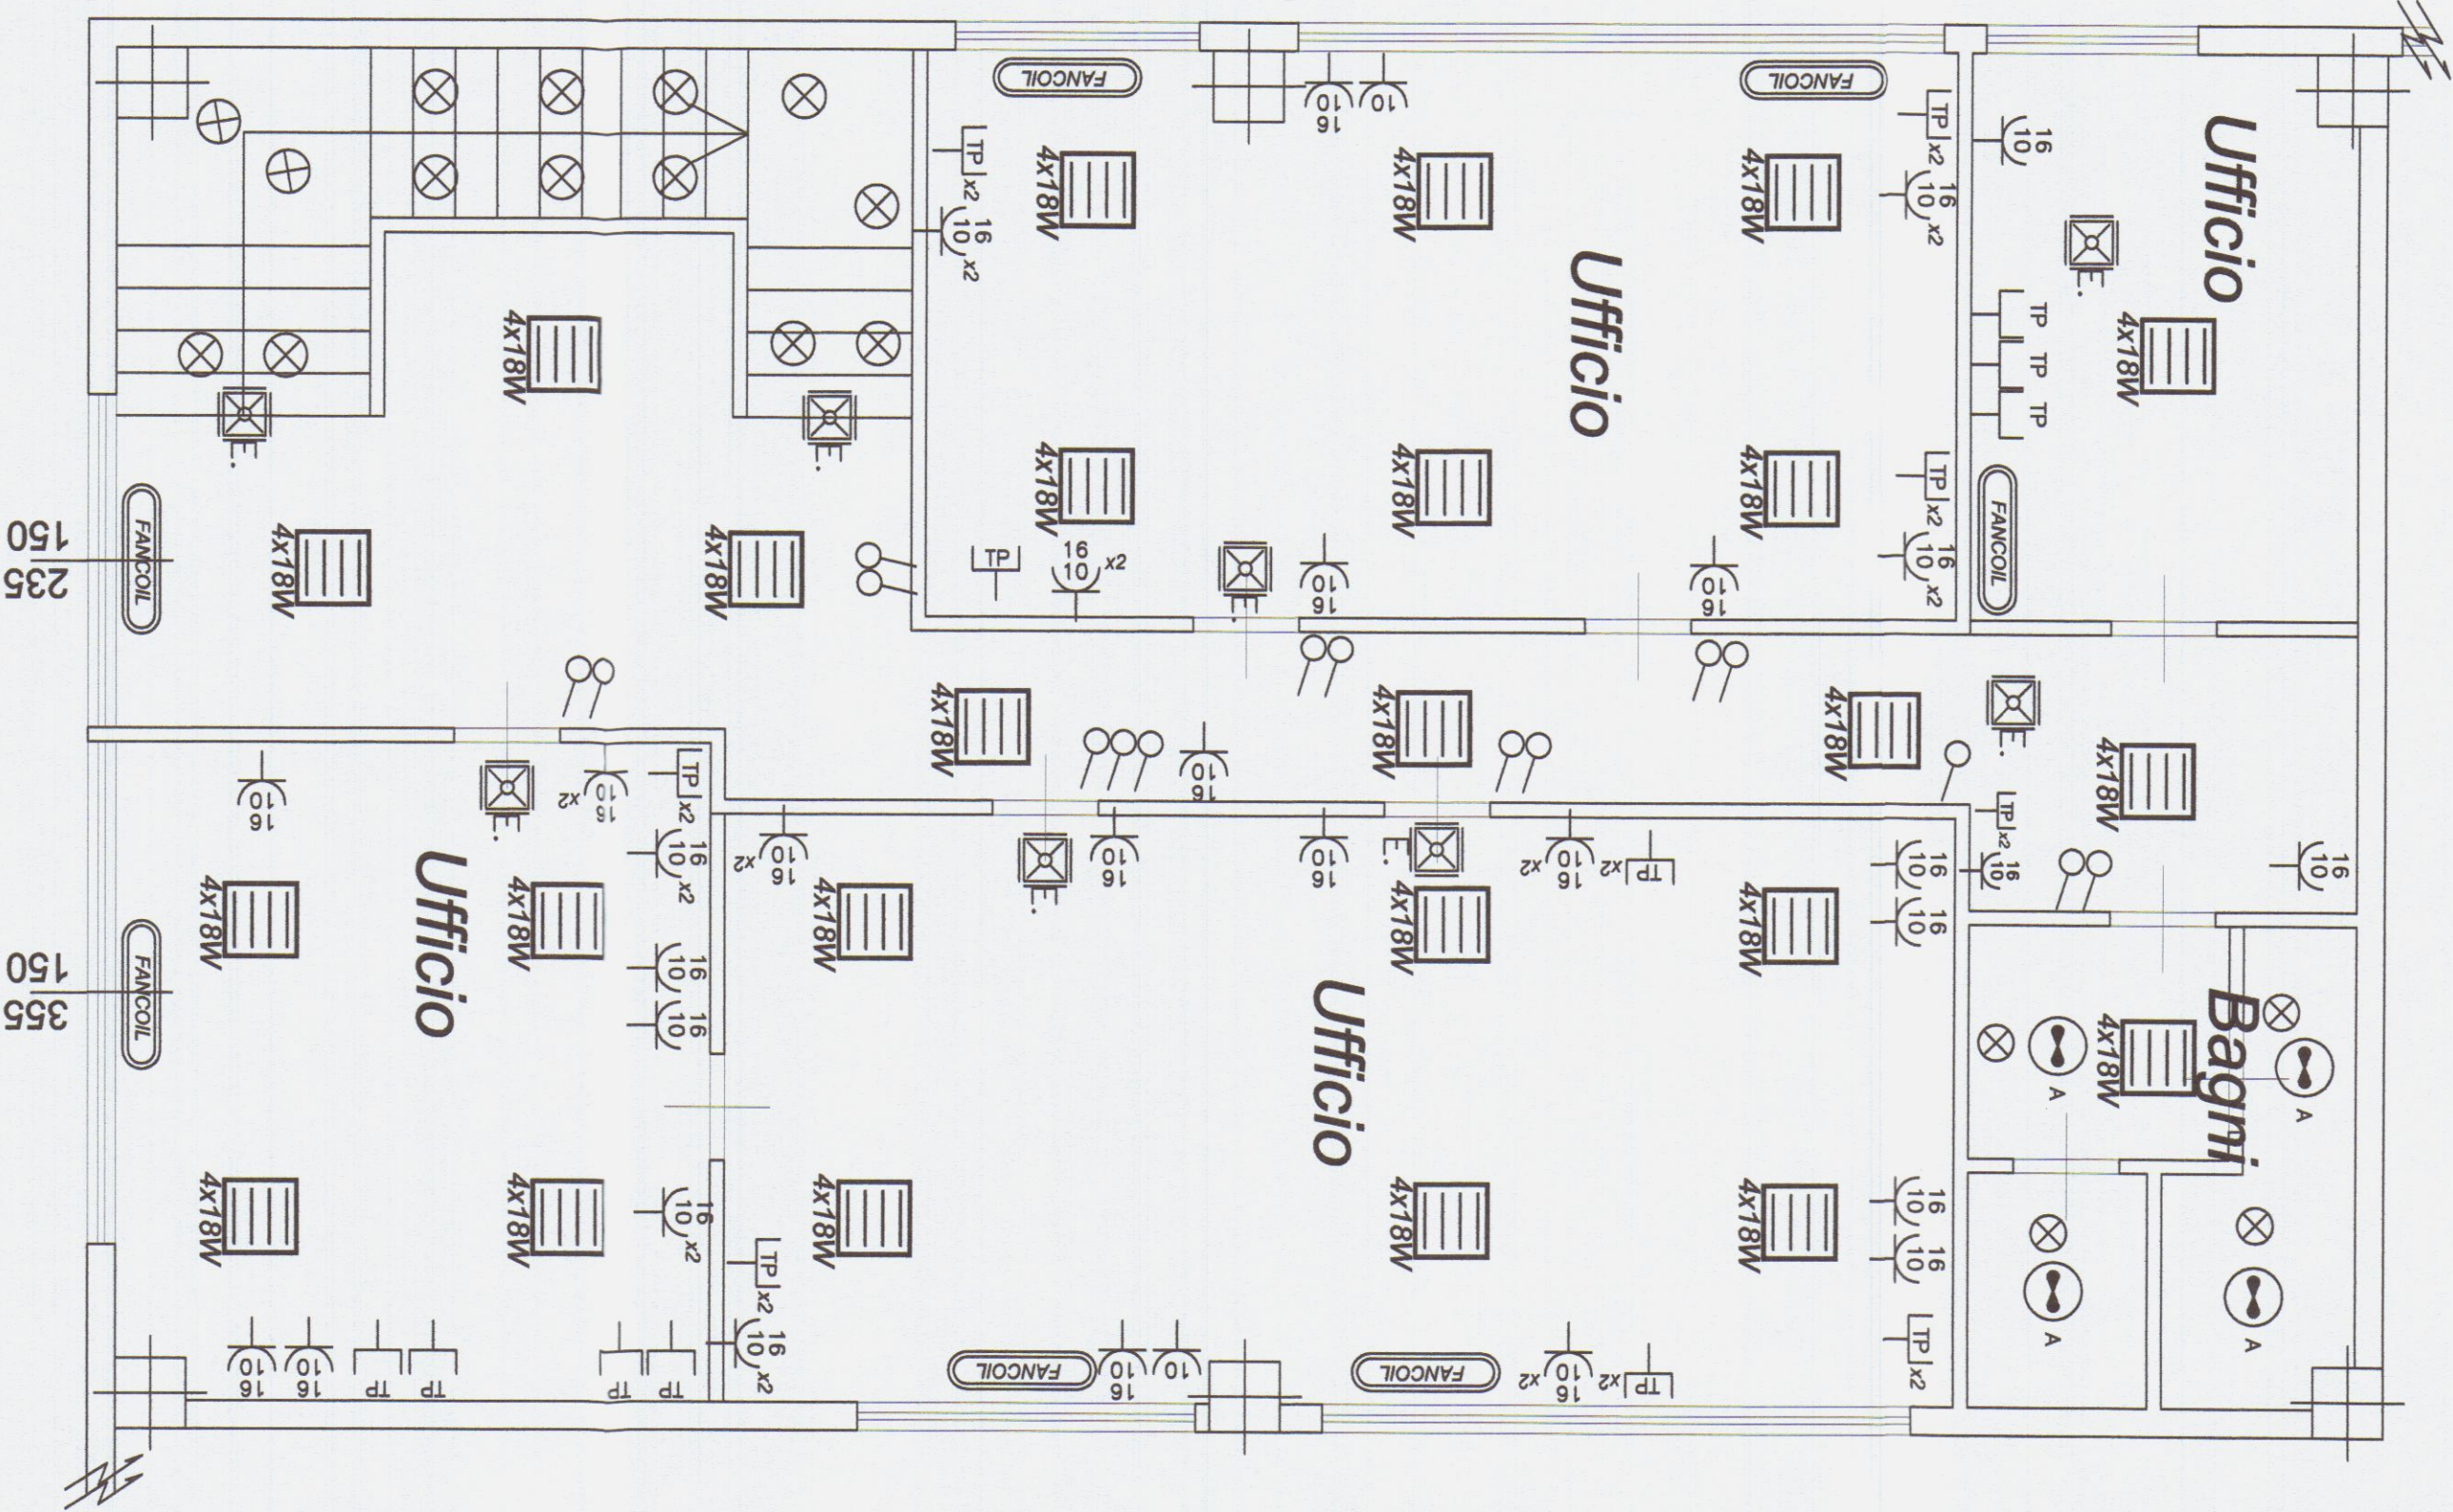

SCALA **1:50**