
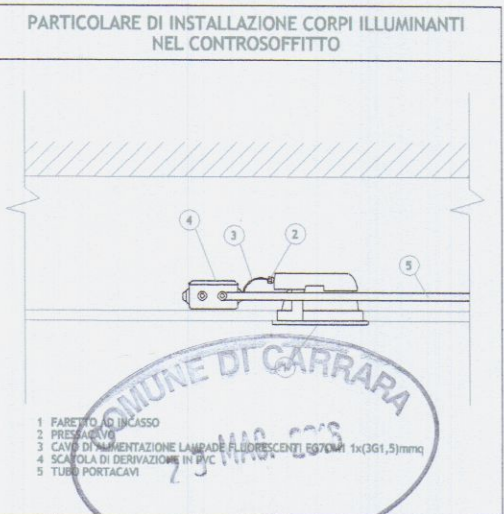
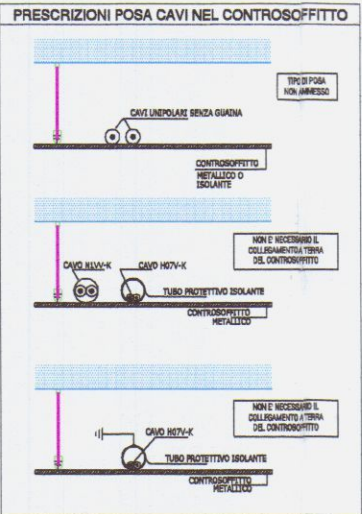
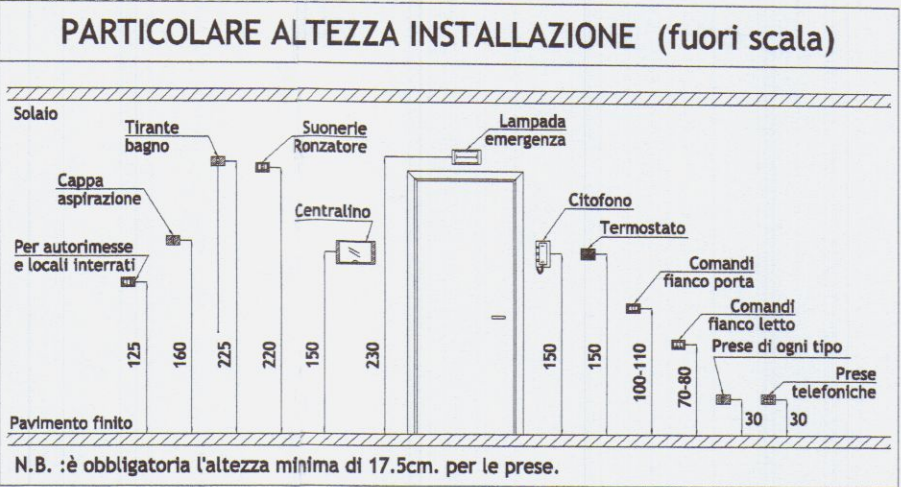


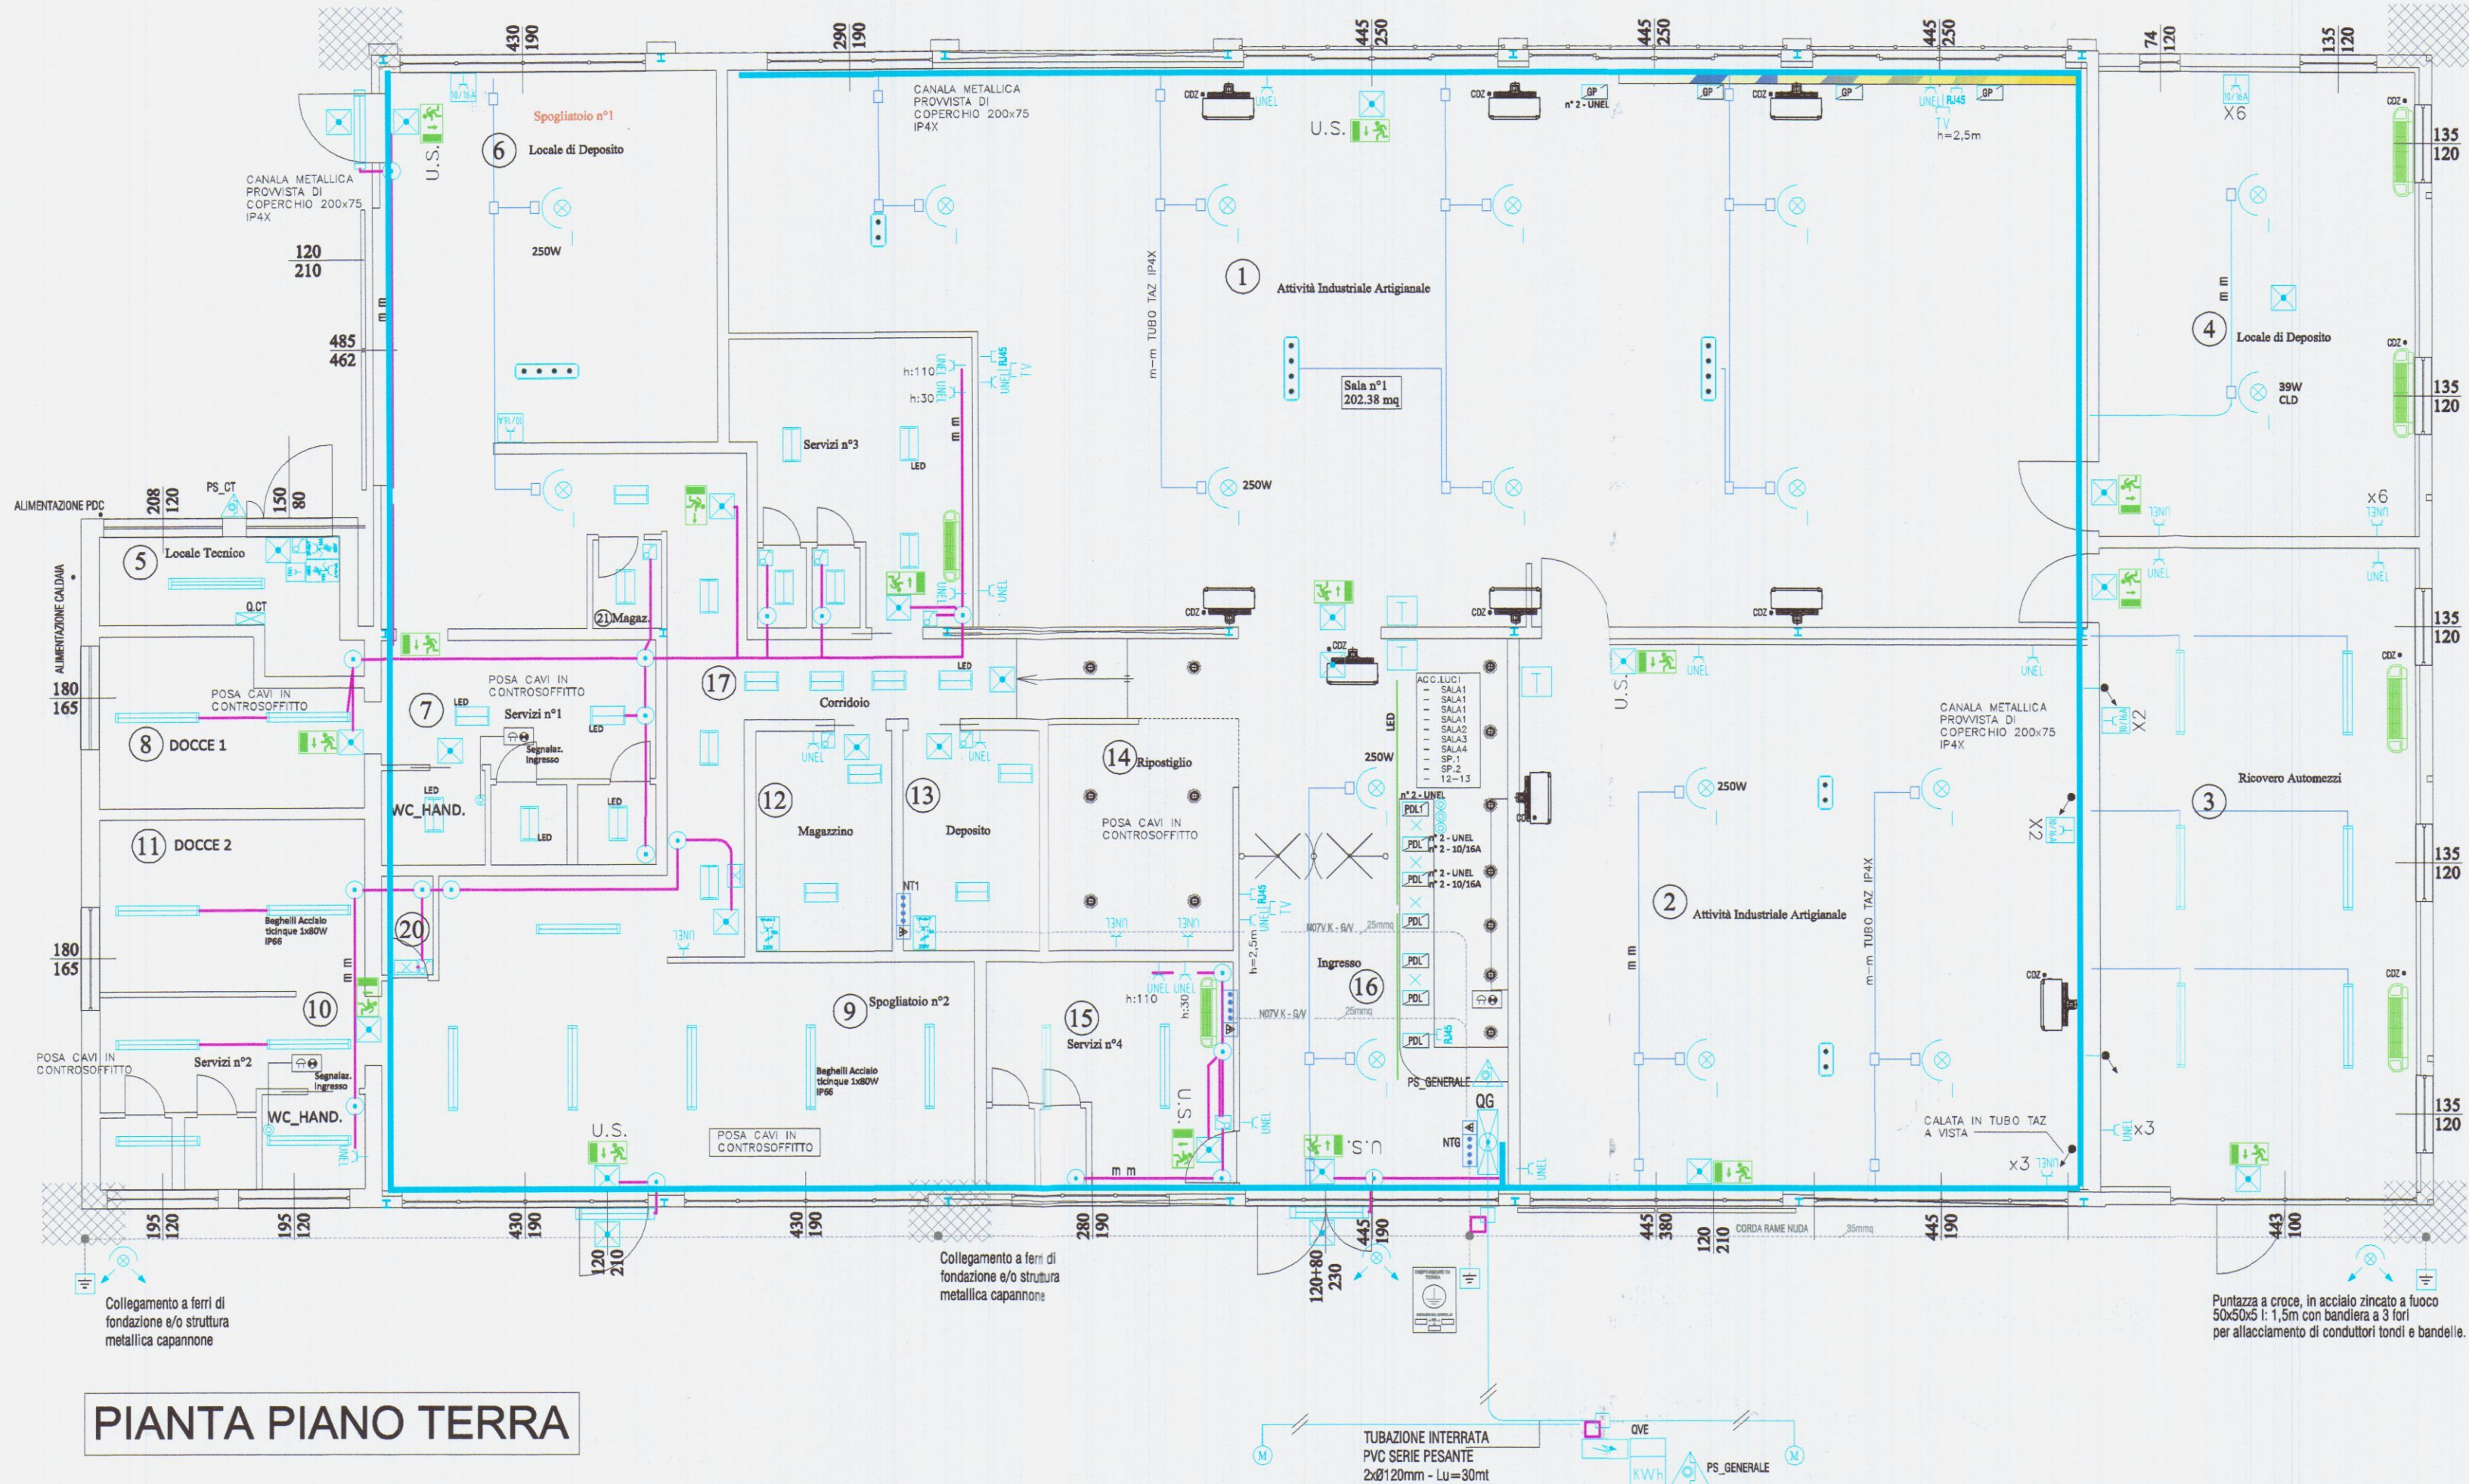

STUDIOTECNICO
PROGETTAZIONE IMPIANTI ELETTRICI, ANTINCENDIO E TECNOLOGICI
Dott. Ing. Roberto Mosti
Via Acquale 27 - 54100 MASSA - Tel. 0585/607115

COMUNE DI CARRARA
(PROVINCIA DI MASSA CARRARA)


Il Tecnico/Progettista Roberto Ing. Mosti Via Acquale 27, 54100 Massa		Titolo : PROGETTO IMPIANTO ELETTRICO A SERVIZIO DI ATTIVITÀ INDUSTRIALE /ARTIGIANALE GENERICA	
Committente : Candy S.A.S. di marchi Antonella & C. Via Belvedere 12 A, - Nazzano, Carrara (MS)		Oggetto : Planimetria generale impianti elettrici interni ed esterni illuminazione ordinaria/emergenza - FM	
Insedimento : Nazzano Via Belvedere 12 A, - Carrara (MS)		Data : 07/04/2016	
Aggiornamenti		Commissa/File: 614/15	Scala: 1:100
		Tavola N° : 01	Segue N° : 01

Riproduzione anche parziale vietata. Tutti i diritti riservati.

Collegamenti elettrici

TEMPERATURA MASSIMA CONSENTITA NELL'ACCUMULATORE = 85°C

CAMPO COLLETTORI SOLARI SISTEMA A SVUOTAMENTO

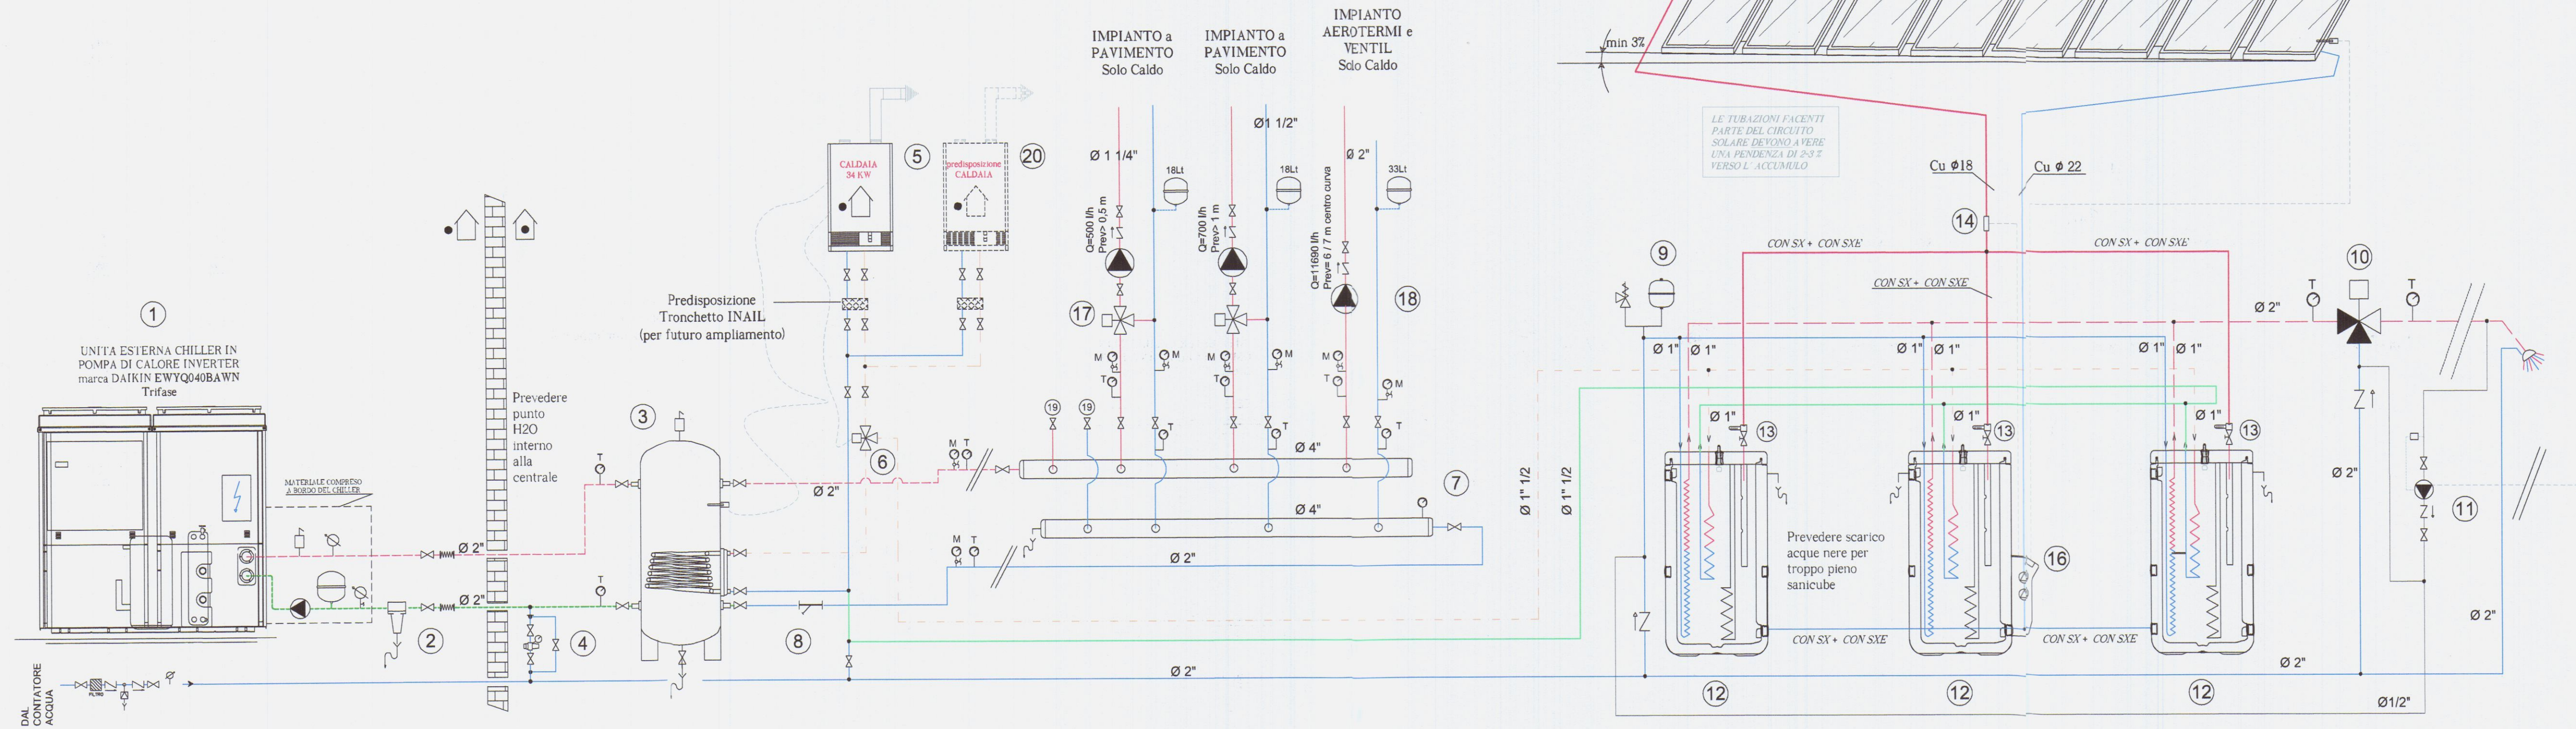

		LEGENDA	
①	UNITA' CHILLER CALDO/FREDDO DA 40 kW - DAIKIN		
②	FILTRO DEFANGATORE MAGNETICO		
③	BOLLITORE CON SCAMBIATORE MAGGIORATO SOLARE- LI 300		
④	GRUPPO RIEMPIMENTO		
⑤	CALDAIA SOLO RISCALDAMENTO DA 34 kW		
⑥	VALVOLA A TRE VIE RISC./ACS		
⑦	COLLETTORI DISTRIBUZIONE CENTRALE TERMICA		
⑧	FILTRO MECCANICO		
⑨	VASO ESPANSIONE SANITARIO		
⑩	MISCELATORE TERMOSTATICO ANTISCOTTATURA		
⑪	POMPA DI RICIRCOLO		
⑫	ACCUMULO TECNICO500 litri Sanicube SCS 538/16/0 - ROTEX		
⑬	VALVOLE DI REGOLAZIONE FLG - ROTEX		
⑭	FLUSSOSTATO DI REGOLAZIONE FLS 100 - ROTEX		
⑮	COLLETTORI SOLARI SISTEMA A SVUOTAMENTO V21- ROTEX		
⑯	CENTRALINA SOLAR, GRUPPO DI CIRCOLAZIONE RPS4 - ROTEX		
⑰	GRUPPI DI RILANCIO CON MISCELAZIONE		
⑱	GRUPPO DI RILANCIO		
⑲	PREDISPOSIZIONE PER FUTURO AMPLIAMENTO		
⑳	PREDISPOSIZIONE FUTURO CALDAIA PER AMPLIAMENTO		

COMUNE DI CARRARA
23 MAG. 2013
*

X
 EX

10
 11
 12
 526


 STUDIOTECHNICA PROGETTAZIONE IMPIANTI ELETTRICI ANTINCENDIO E TECNOLOGICI WILLIAM PER. IND. BUFFA - ING ROBERTO MOSTI Via Aquile 27 - 54100 MASSA - Tel/Fax 340/9560715									
COMUNE DI CARRARA (PROVINCIA DI MASSA CARRARA)									
Il Tecnico/Progettista ING. ROBERTO MOSTI PER. IND. WILLIAM BUFFA Via Aquile 27, 54100 Massa	Titolo : PROGETTO IMPIANTO DI RISCALDAMENTO E PRODUZIONE ACQUA CALDA SANITARIA A SERVIZIO ATTIVITA' INDUSTRIALE /ARTIGIANALE /GENERICA								
Committente : Candy S.A.S. di marchi Antonella &c. Via Belvedere 12 A, - Nazzano, Carrara (MS)	Oggetto : SCHEMA IMPIANTO RISCALDAMENTO IDRICO-SANITARIO SOLARE								
Inseadimento : Nazzano Via Belvedere 12 A, - Carrara (MS)	<table border="1" style="width: 100%; border-collapse: collapse;"> <tr> <td style="width: 33%;">Data</td> <td style="width: 33%;">Aggiornamenti</td> <td style="width: 33%;">Commissa/ile:</td> </tr> <tr> <td>10/03/2016</td> <td></td> <td>614/15</td> </tr> </table> <table border="1" style="width: 100%; border-collapse: collapse; margin-top: 5px;"> <tr> <td style="width: 50%;">Scala:</td> </tr> <tr> <td>1:100</td> </tr> </table>	Data	Aggiornamenti	Commissa/ile:	10/03/2016		614/15	Scala:	1:100
Data	Aggiornamenti	Commissa/ile:							
10/03/2016		614/15							
Scala:									
1:100									
Tavola N°: Segue N°: 01 01									

PENDENZA MINIMA 3%
verso accumuli

PANNELLI
SOLARI

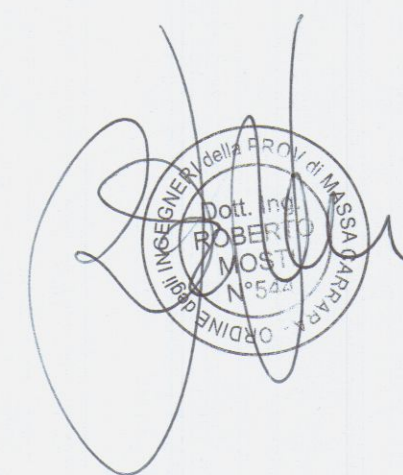



CENTRALE TERMICA

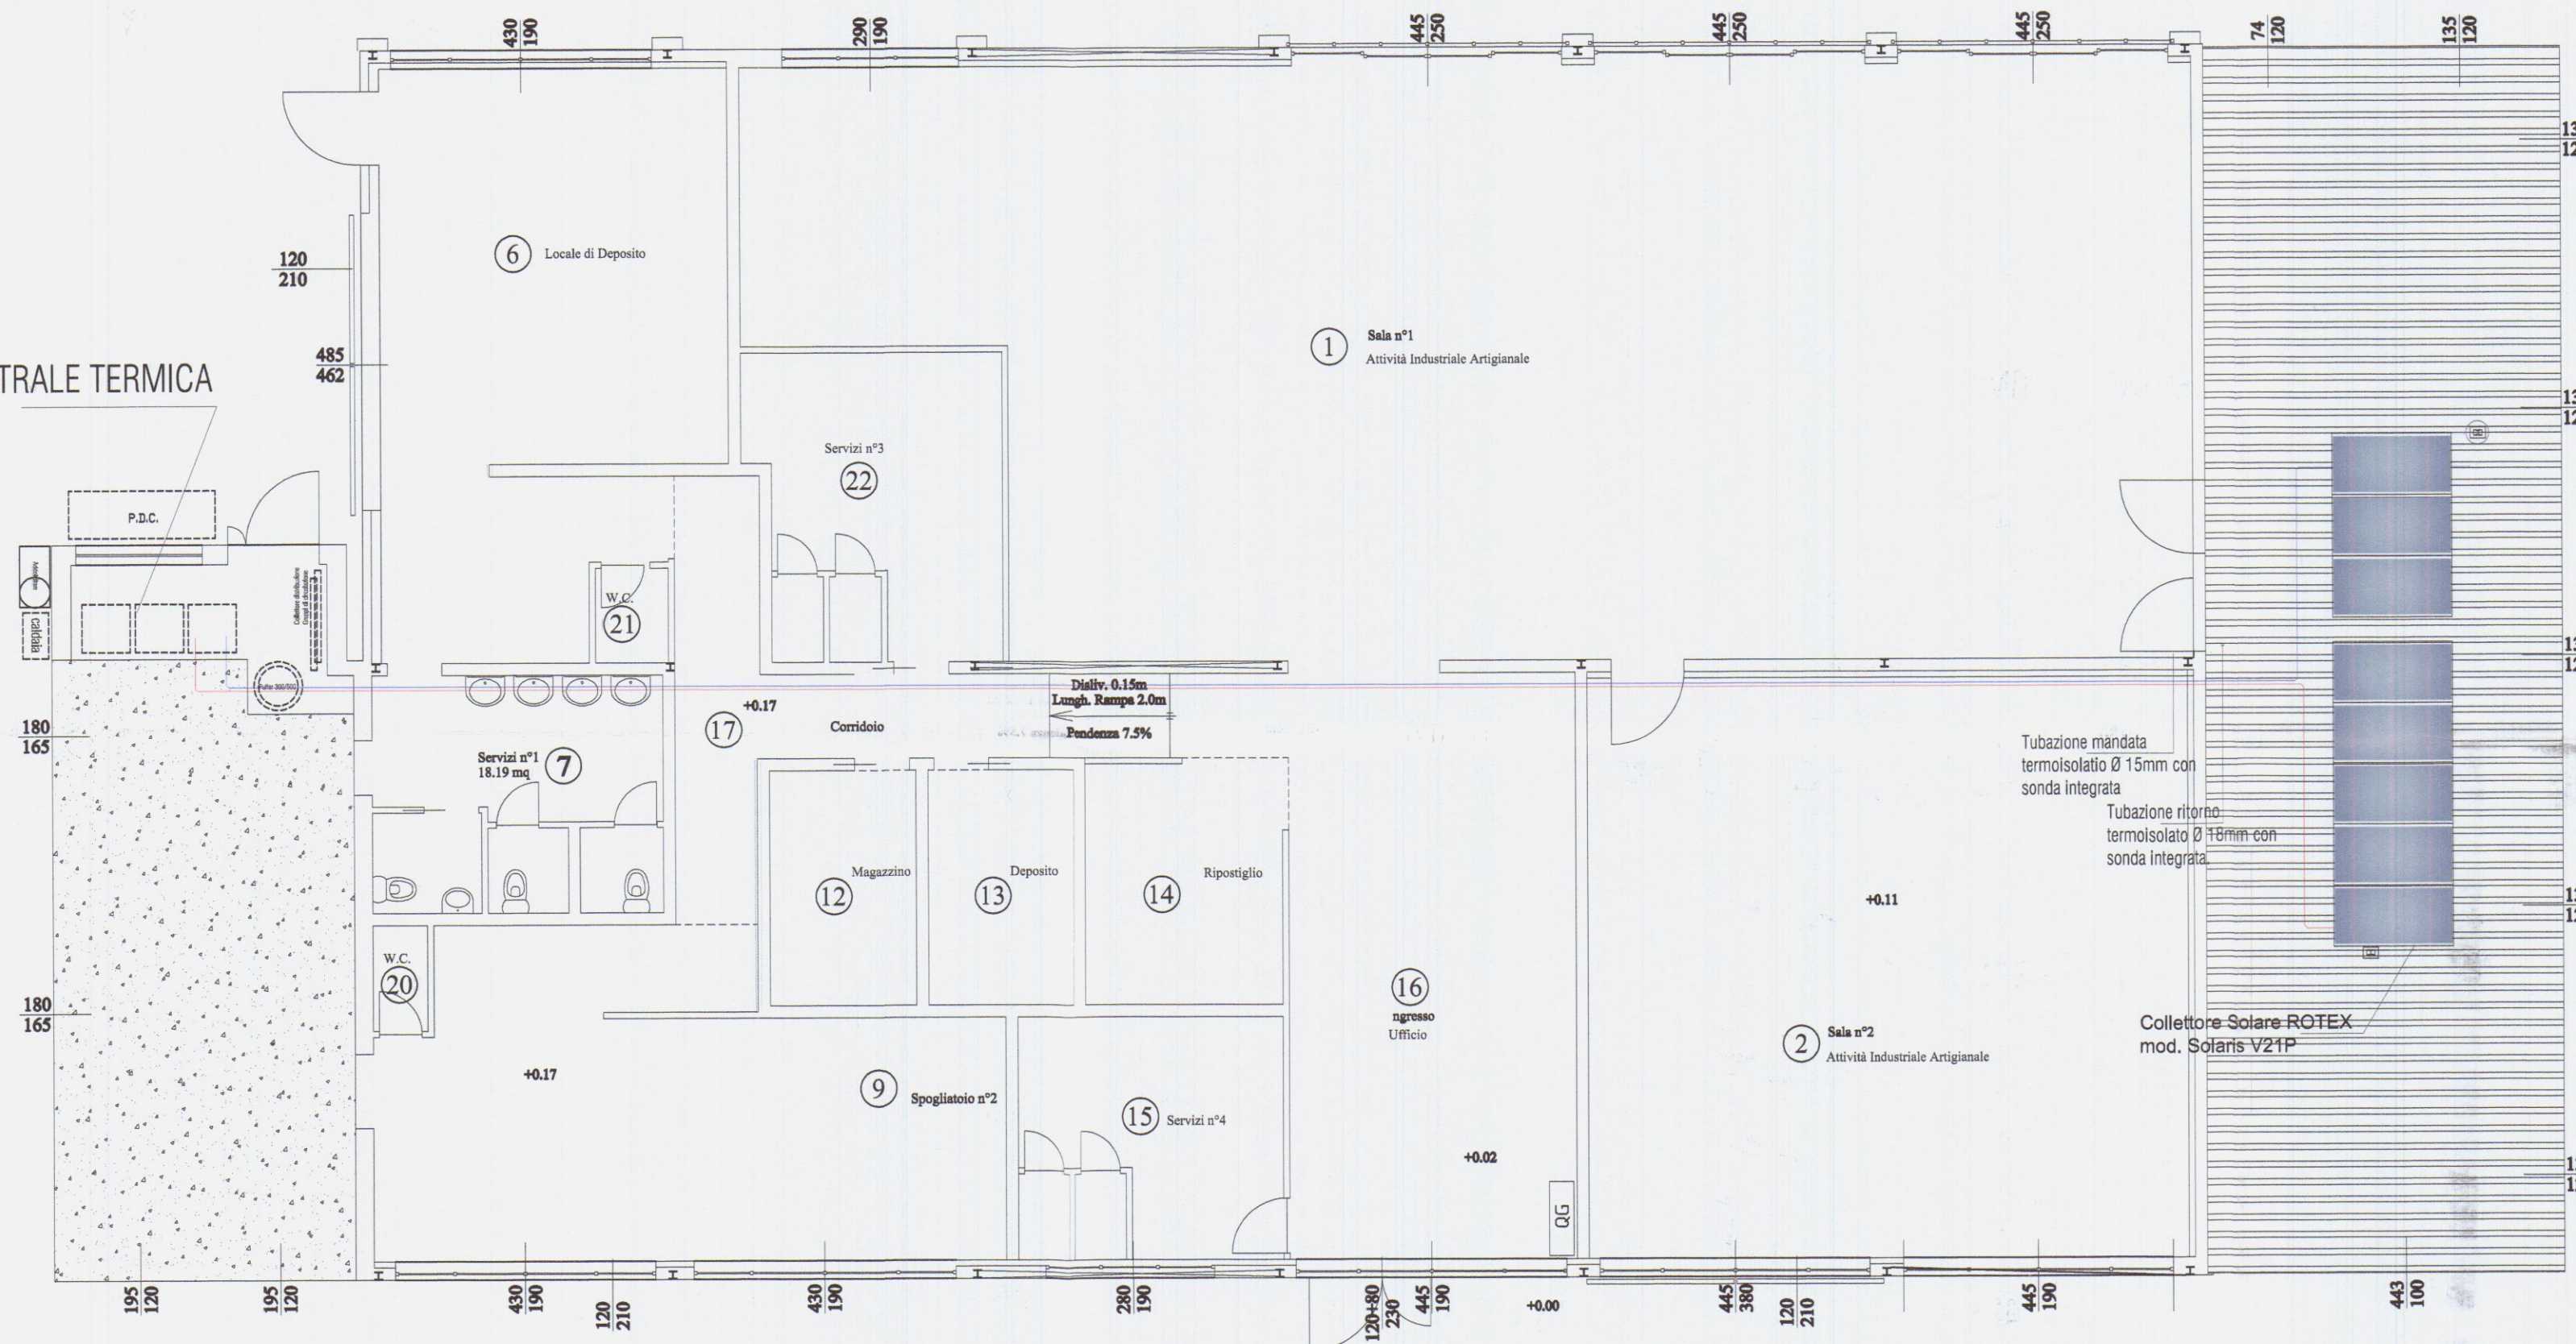

STUDIOTECNICO
PROGETTAZIONE IMPIANTI ELETTRICI ANTINCENDIO E TECNOLOGICI
WILLIAM PER. IND. BUFFA - ING. ROBERTO MOSTI
Via Acquale 27 - 54100 MASSA - Tel/Fax 340/9560715

COMUNE DI CARRARA
(PROVINCIA DI MASSA CARRARA)

Il Tecnico/Progettista ING. ROBERTO MOSTI PER. IND. WILLIAM BUFFA Via Acquale 27, 54100 Massa		Titolo: PROGETTO IMPIANTO DI RISCALDAMENTO E PRODUZIONE ACQUA CALDA SANITARIA A SERVIZIO ATTIVITÀ INDUSTRIALE /ARTIGIANALE GENERICA	
Committente: Candy S.A.S. di marchi Antonella &c. Via Belvedere 12 A, - Nazzano, Carrara (MS)		Oggetto: PIANO TERRA POSIZIONAMENTO IMPIANTO SOLARE TERMICO	
Insediamento: Nazzano Via Belvedere 12 A, - Carrara (MS)		Data: 10/03/2016	
Aggiornamenti:		Commissio/File: 614/15	
		Scala: 1:100	
		Tavola N°: 01	
		Segue N°: 04	

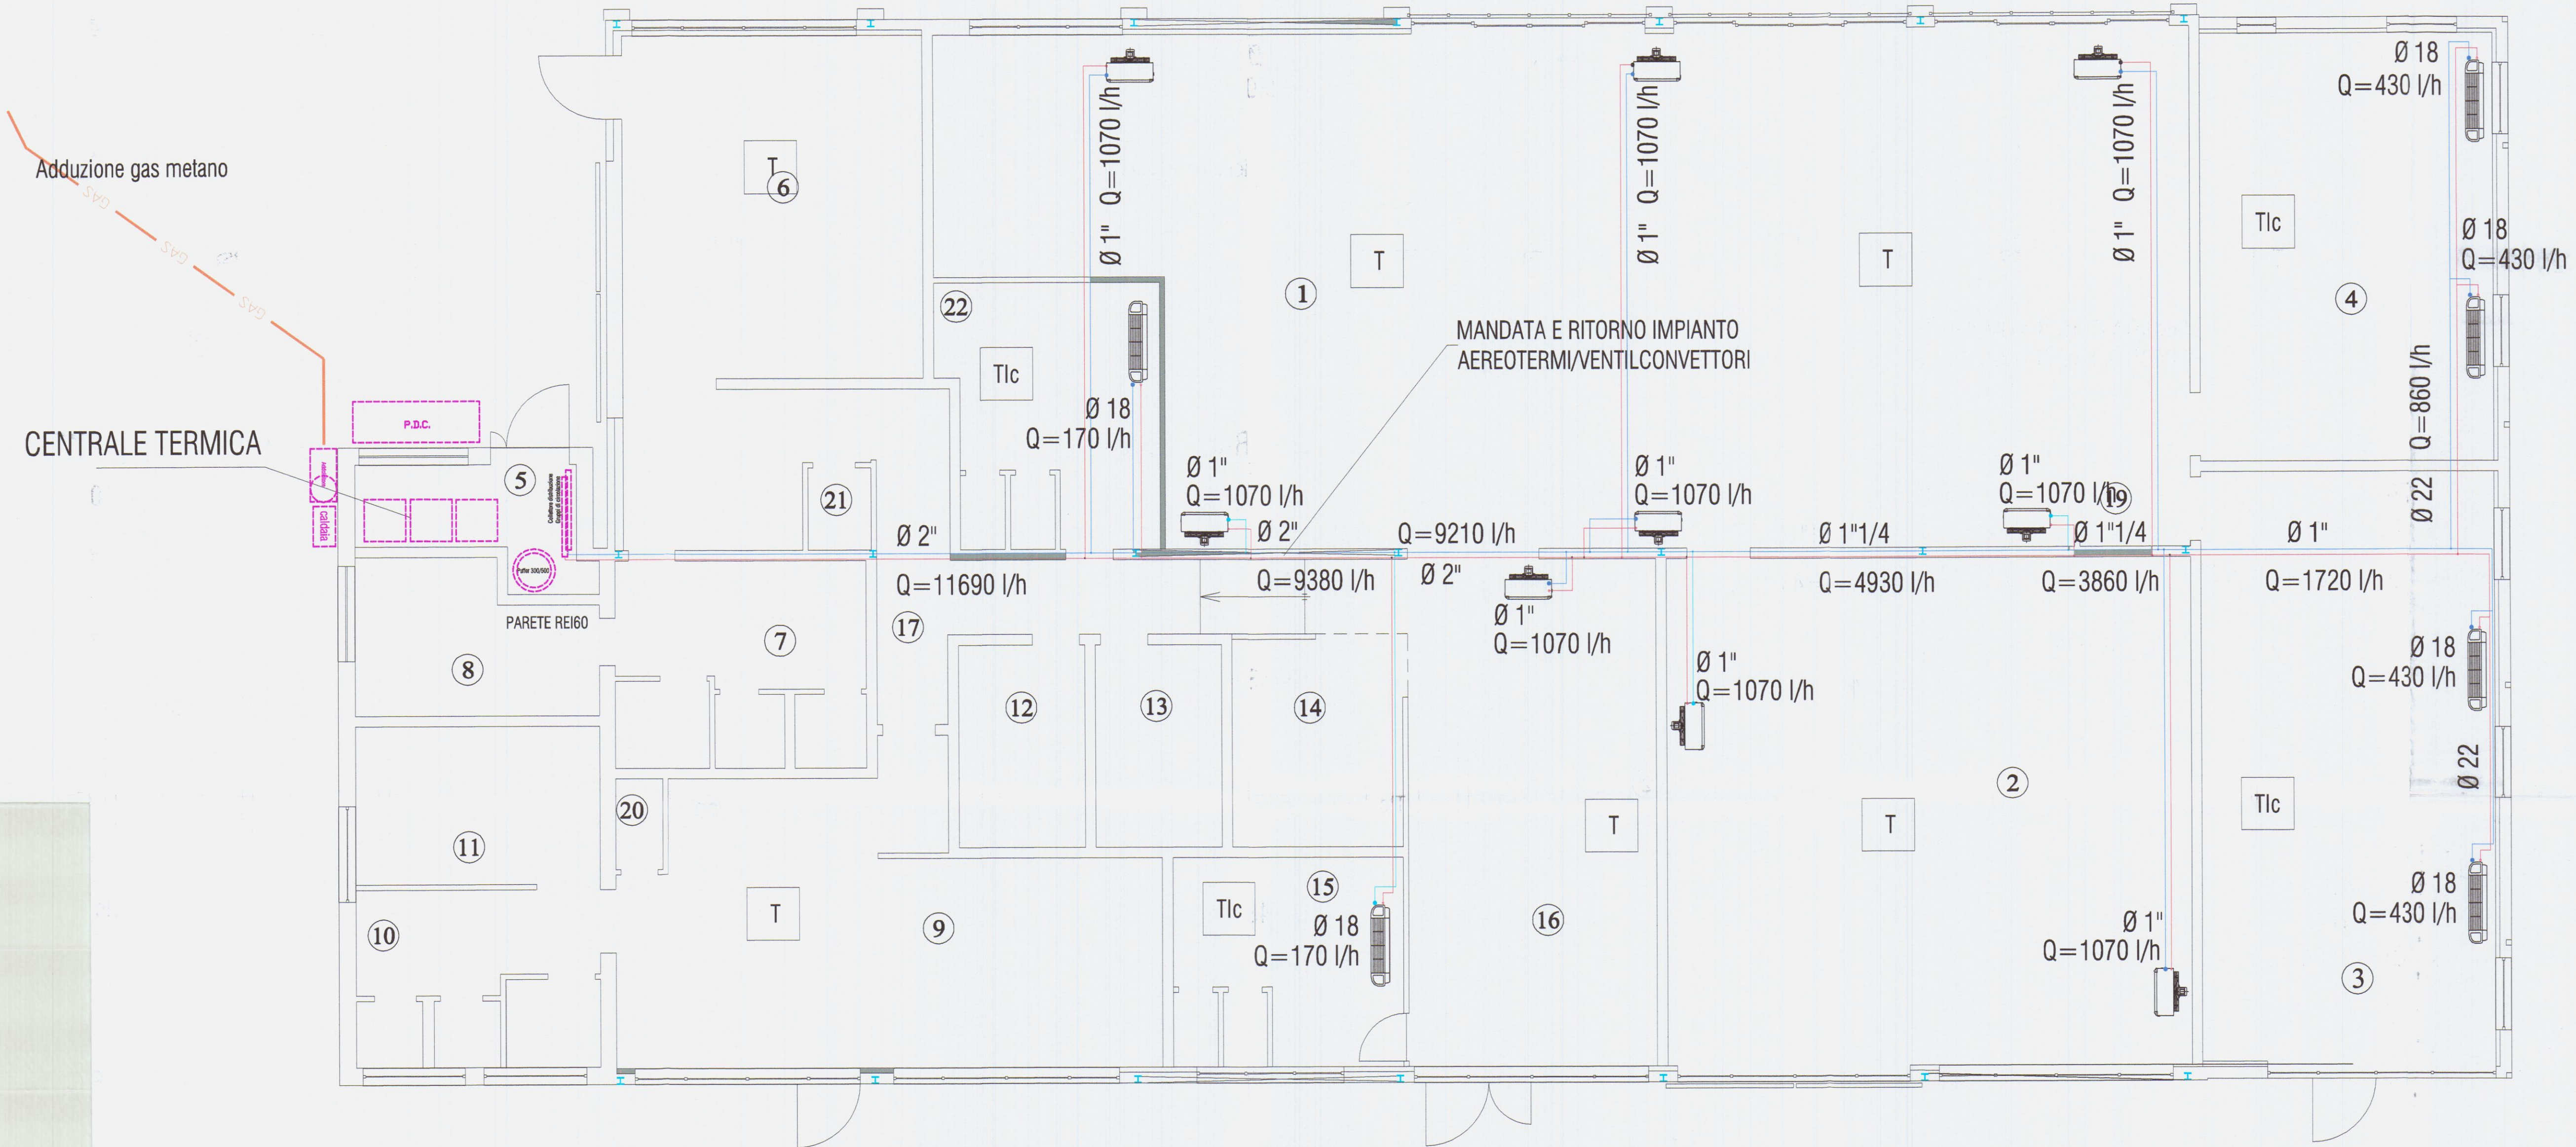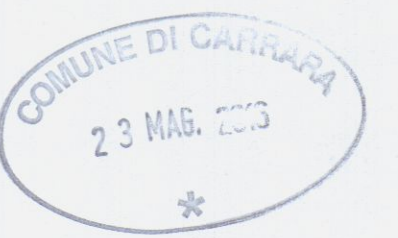




T cronotermostato
Tlc telecomando ventilconvettore

STUDIOTECNICO
PROGETTAZIONE IMPIANTI ELETTRICI ANTINCENDIO E TECNOLOGICI
WILLIAM PER. IND. BUFFA - ING. ROBERTO MOSTI
Via Acquale 27 - 54100 MASSA - Tel/Fax 340/9560715

COMUNE DI CARRARA
(PROVINCIA DI MASSA CARRARA)

Il Tecnico/Progettista ING. ROBERTO MOSTI PER. IND. WILLIAM BUFFA Via Acquale 27, 54100 Massa		Titolo: PROGETTO IMPIANTO DI RISCALDAMENTO E PRODUZIONE ACQUA CALDA SANITARIA A SERVIZIO ATTIVITÀ INDUSTRIALE / ARTIGIANALE / GENERICA	
Committente: Candy S.A.S. di marchi Antonella &c. Via Belvedere 12 A, - Nazzano, Carrara (MS)		Oggetto: PIANO TERRA AEREOTERMI/VENTILCONVETTORI E IMPIANTO ADDUZIONE GAS METANO	
Inquadramento: Nazzano Via Belvedere 12 A, - Carrara (MS)		Tavola N°: 02 04	
Data: 10/03/2016		Commissa/File: 614/15	Scala: 1:100

Riproduzione senza permesso vietata. Tutti i diritti riservati.

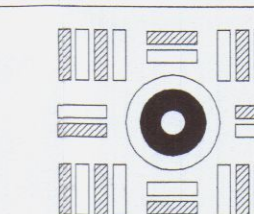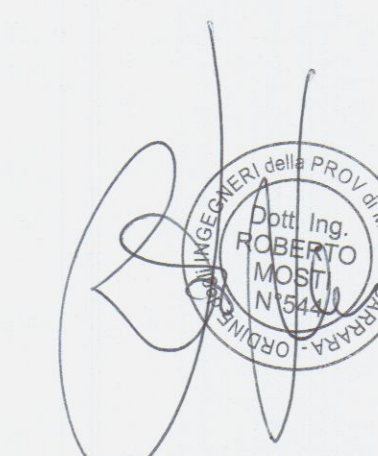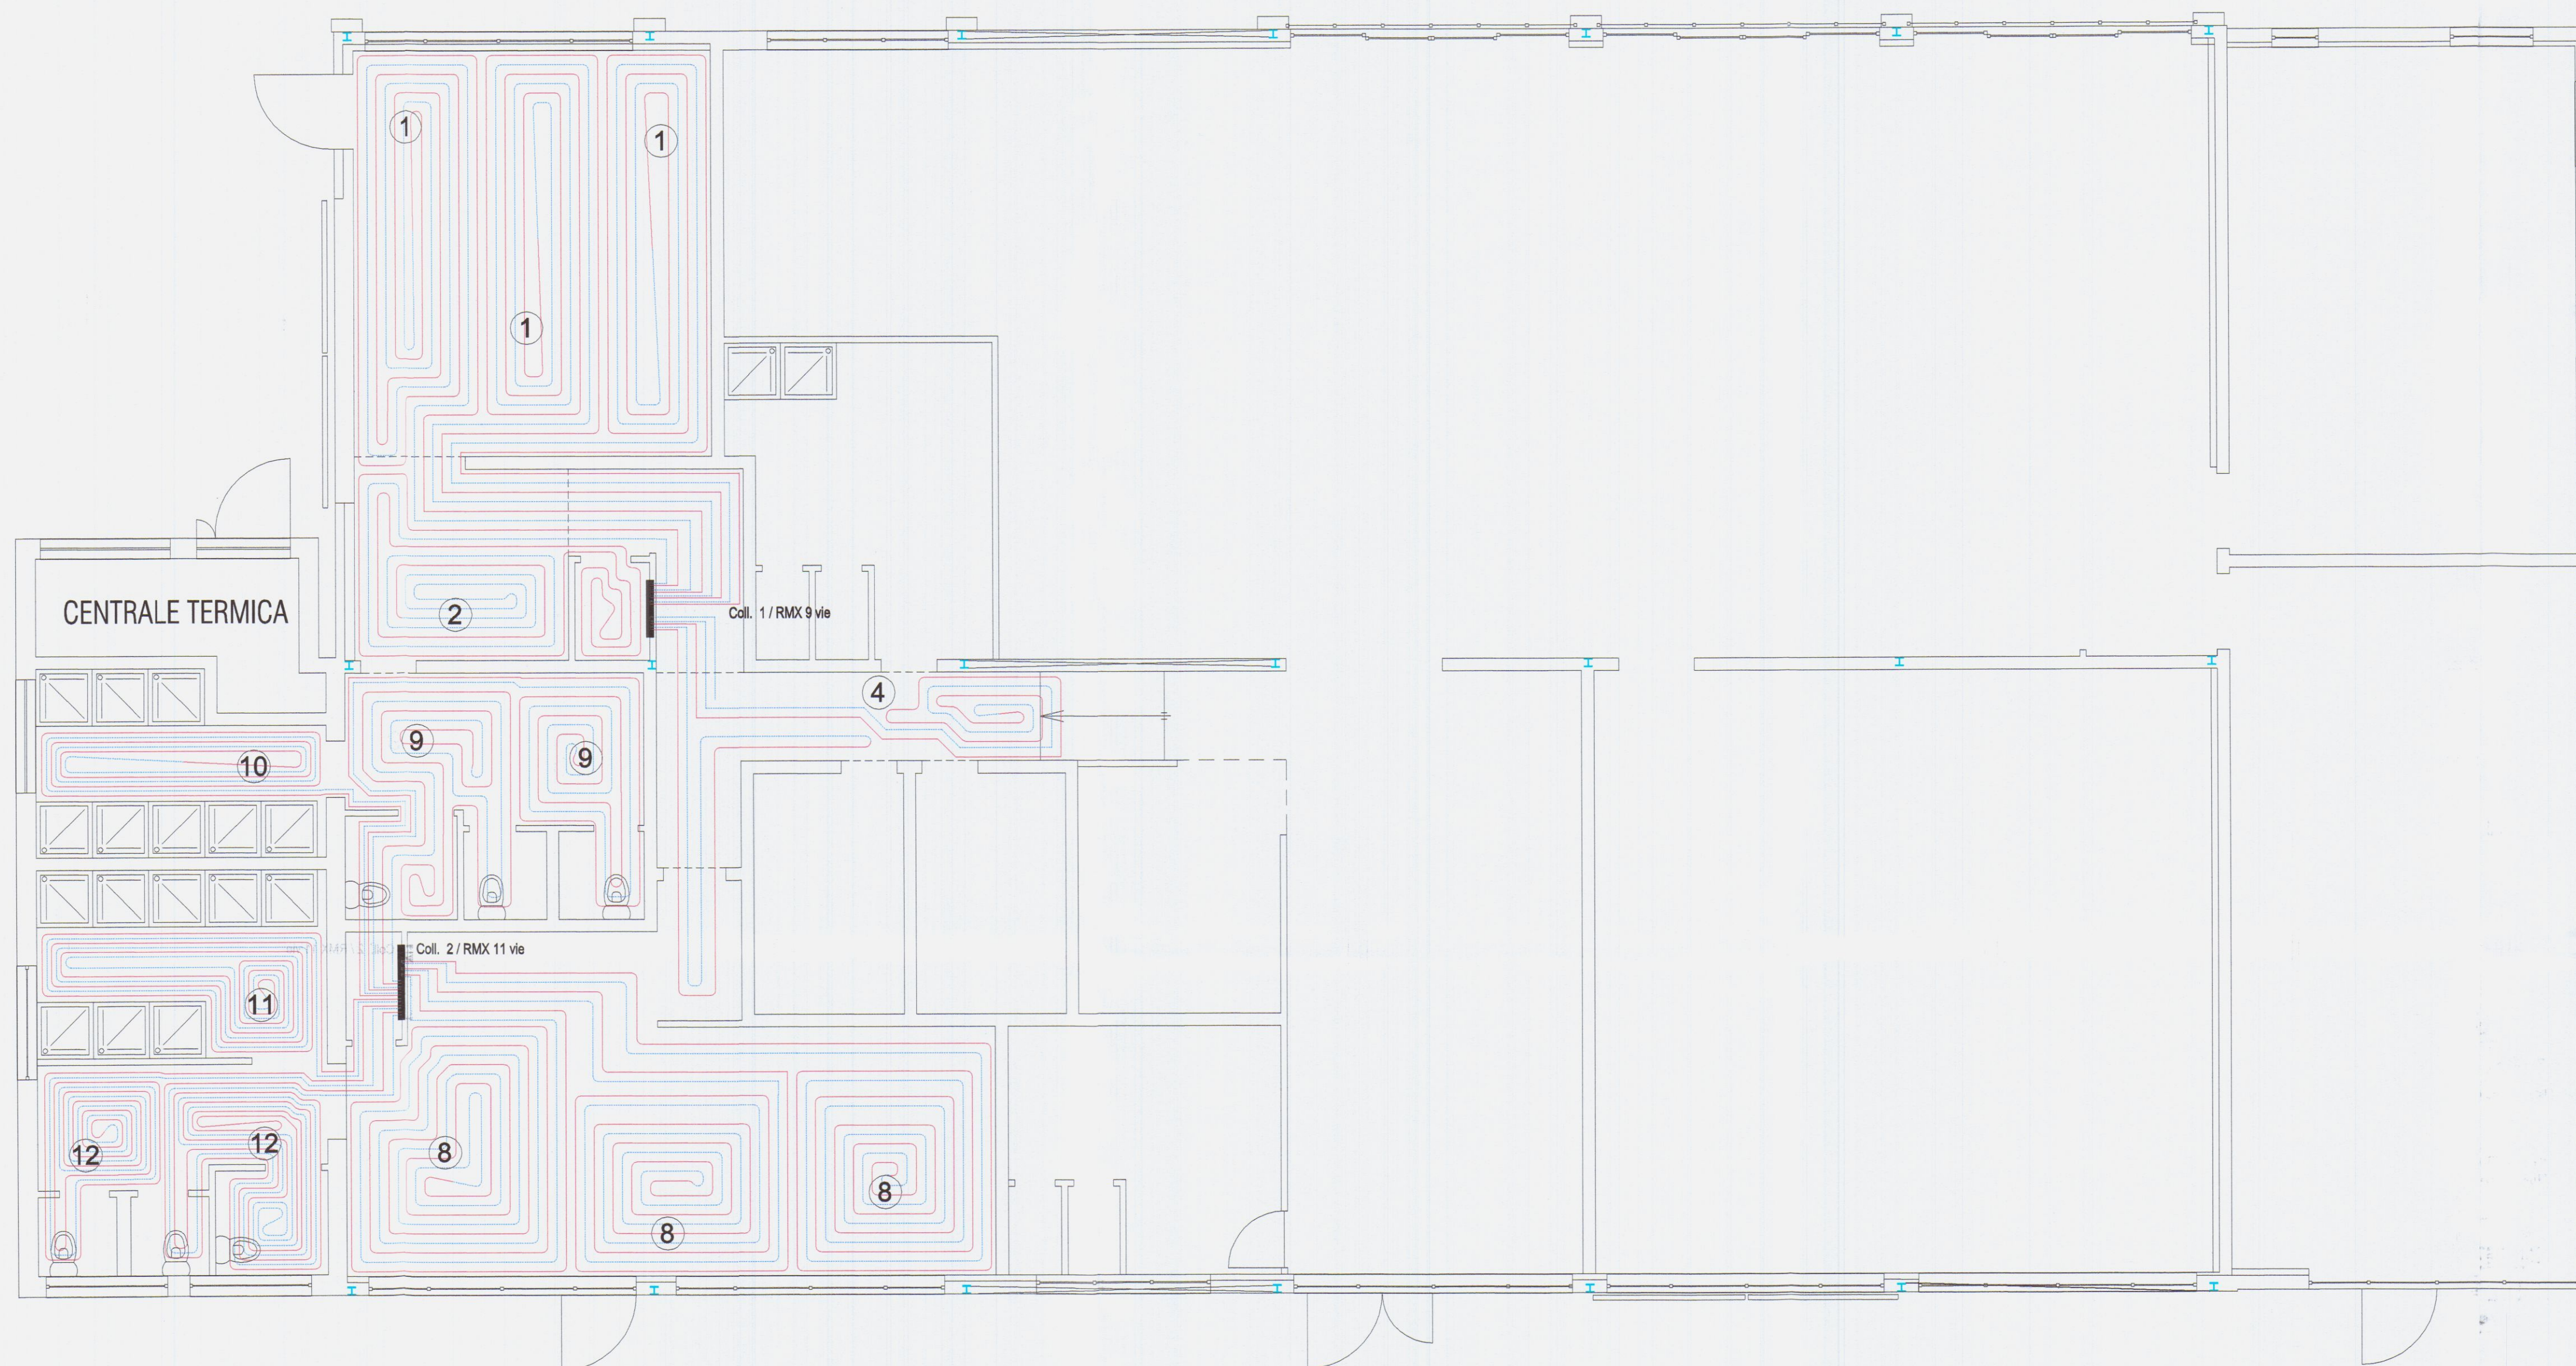

STUDIOTECNICO
PROGETTAZIONE IMPIANTI ELETTRICI ANTINCENDIO E TECNOLOGICI
WILLIAM PER. IND. BUFFA - ING. ROBERTO MOSTI
Via Acquale 27 - 54100 MASSA - T/Fax 340/9560715

COMUNE DI CARRARA
(PROVINCIA DI MASSA CARRARA)

Il Tecnico/Progettista

ING. ROBERTO MOSTI
PER. IND. WILLIAM BUFFA
Via Acquale 27, 54100 Massa

Titolo:

PROGETTO
IMPIANTO DI RISCALDAMENTO E PRODUZIONE
ACQUA CALDA SANITARIA A SERVIZIO
ATTIVITÀ INDUSTRIALE / ARTIGIANALE / GENERICA

Committente:

Candy S.A.S. di Marchi Antonella &c.
Via Belvedere 12 A, - Nazzano, Carrara (MS)

Oggetto:

PIANO TERRA
IMPIANTO PAVIMENTO RADIANTE

Innesadimento:

Nazzano
Via Belvedere 12 A, - Carrara (MS)

Data

10/03/2016

Agglomeramenti

Commissa/File:

614/15

Scala:

1:100

Tavola N°:

Segue N°:

03 04

Riproduzione anche parziale vietata. Tutti i diritti riservati.

