

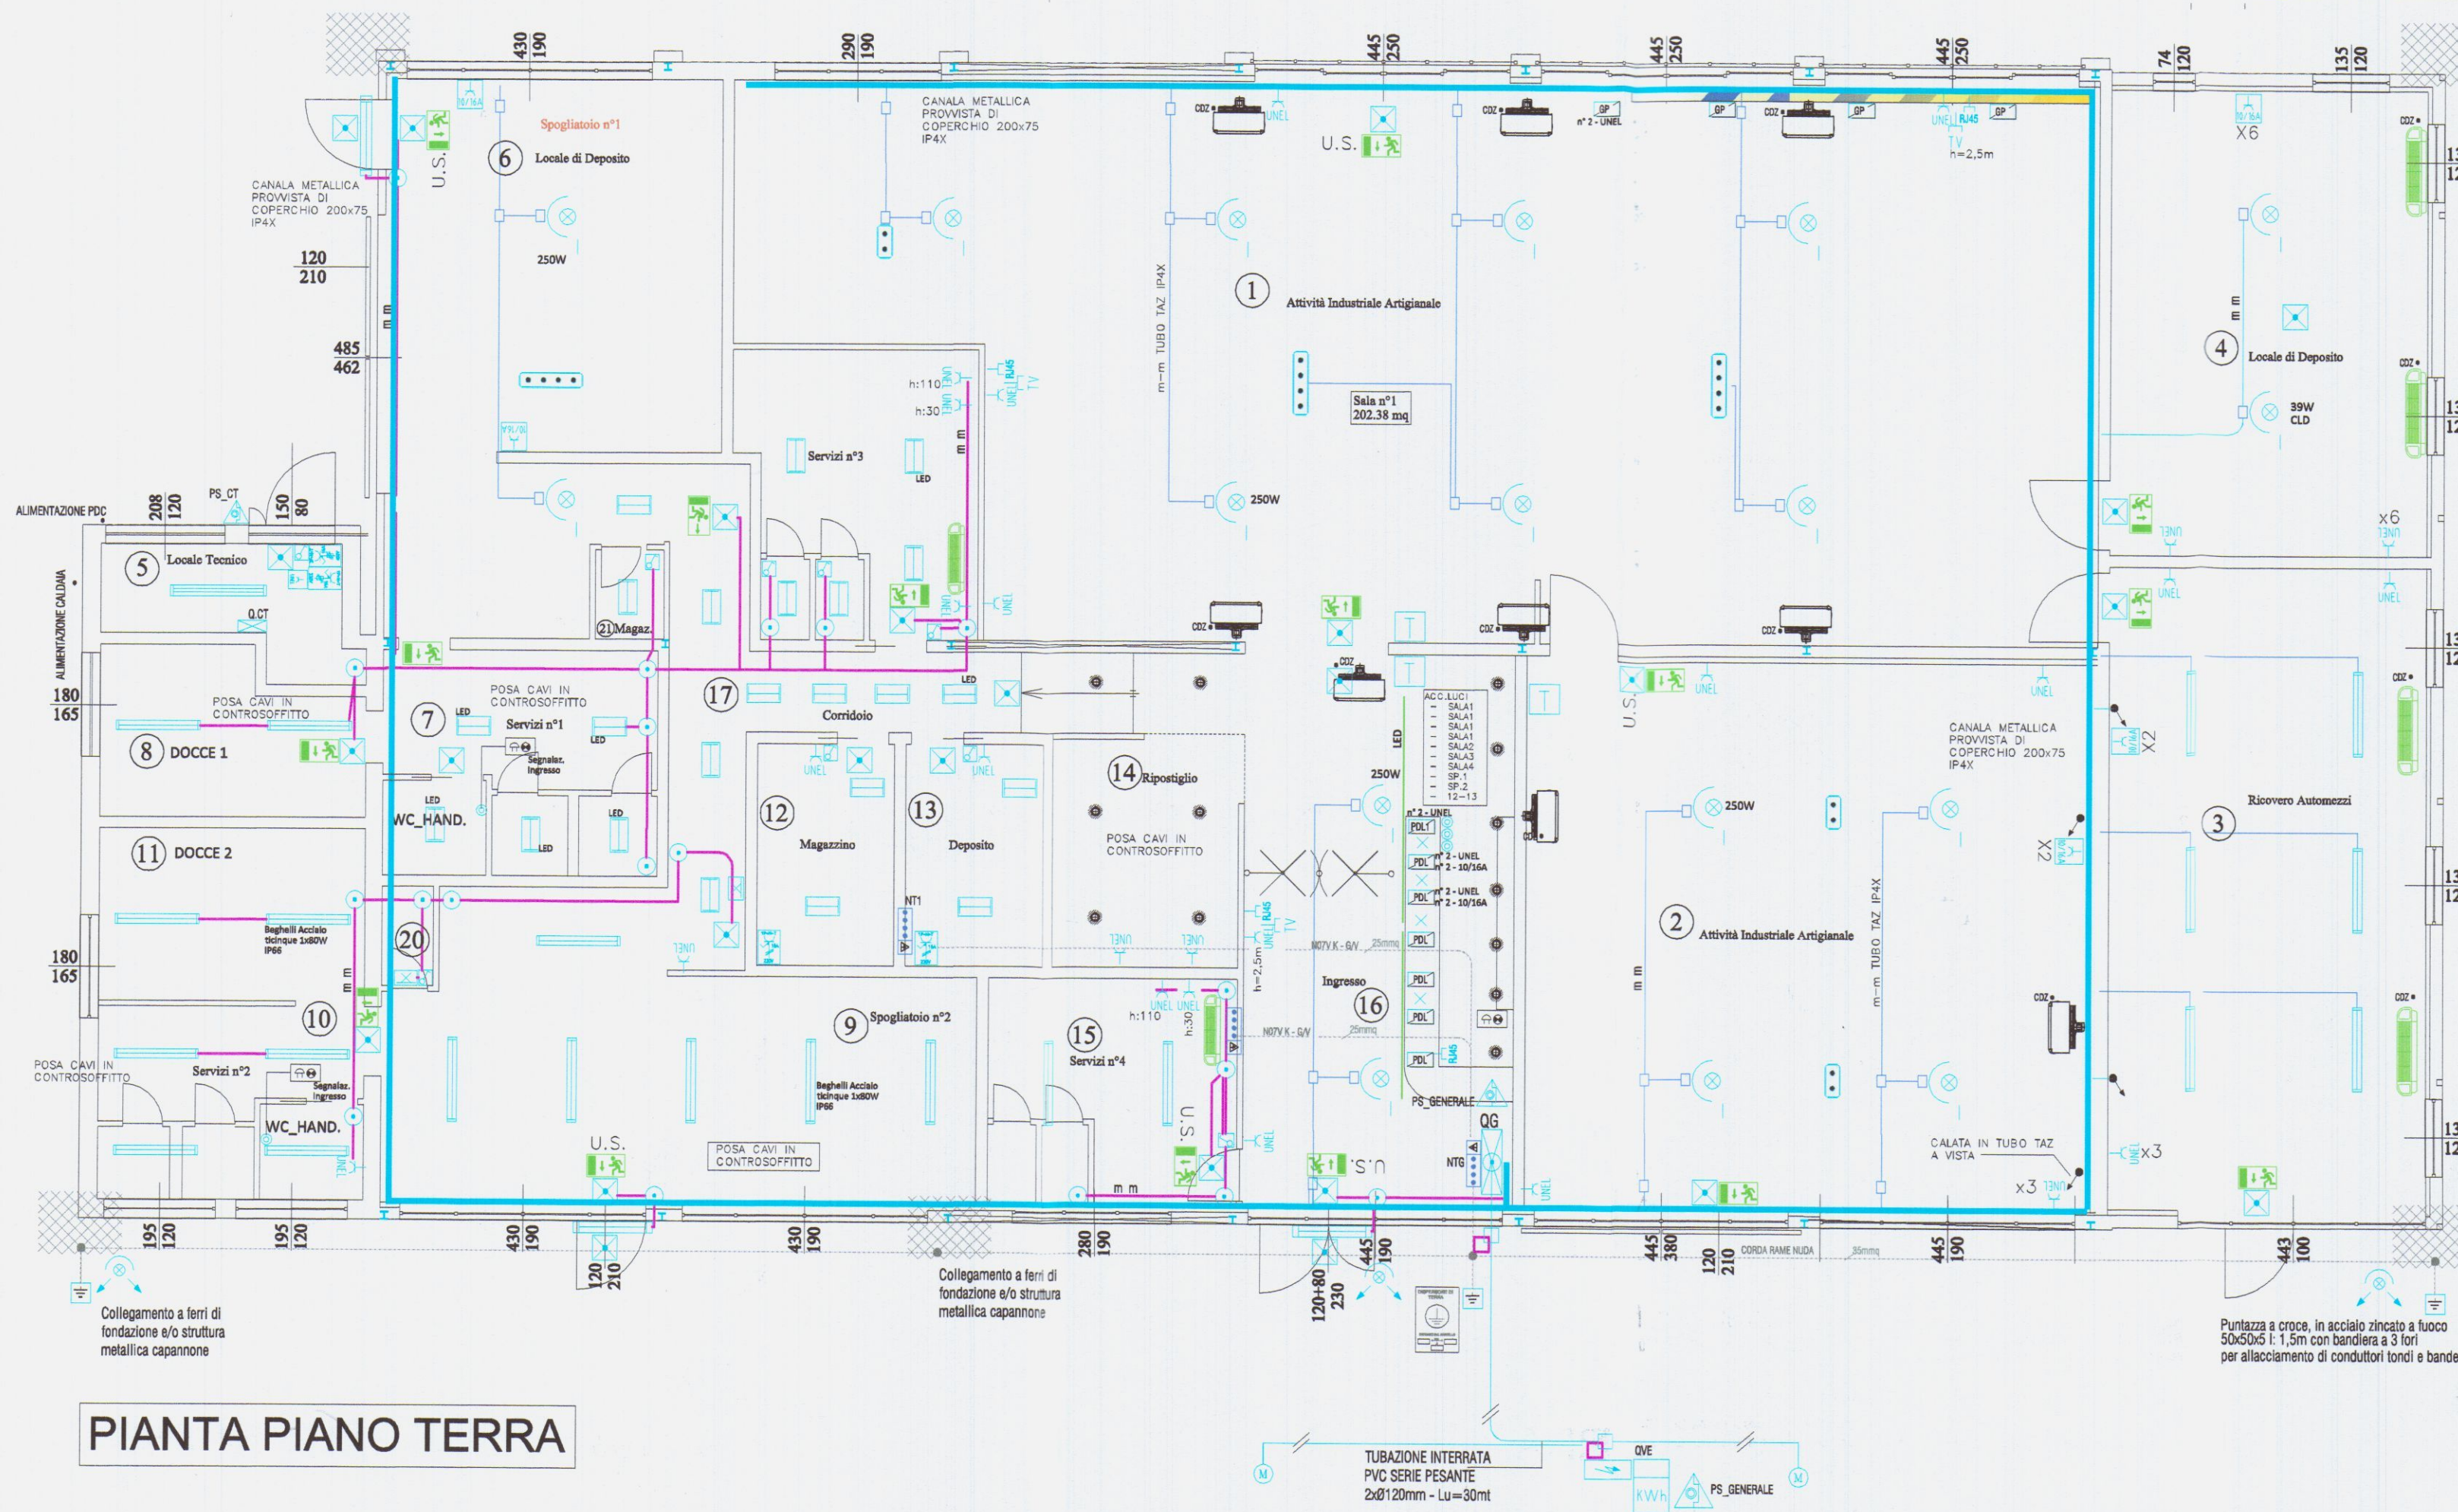
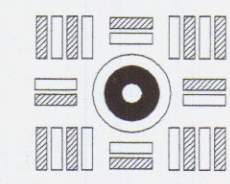
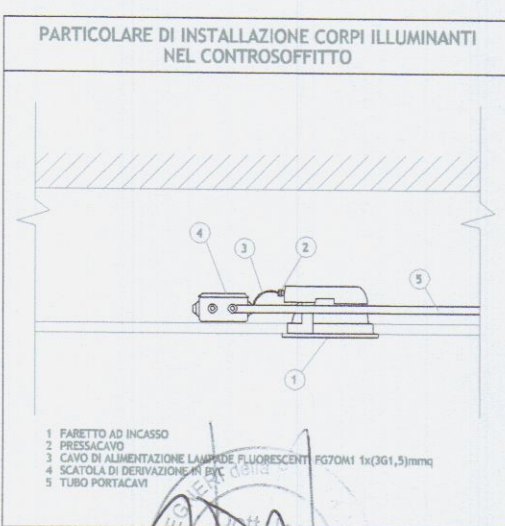


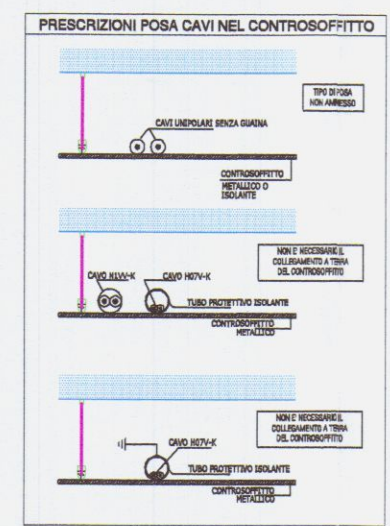

PARTICOLARE ALTEZZA INSTALLAZIONE (fuori scala)

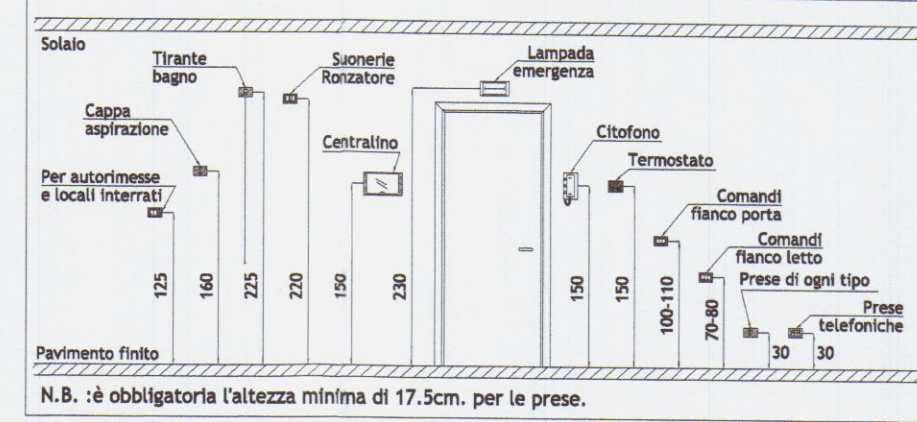


STUDIOTECHNICO
 PROGETTAZIONE IMPIANTI ELETTRICI ANTINCENDIO E TECNOLOGICI
 Dott. Ing. Roberto Mosti
 Via Acquale 27 - 54100 MASSA - Tel/Fax 340/9560715

COMUNE DI CARRARA (PROVINCIA DI MASSA CARRARA)


Il Tecnico/Progettista		Titolo:	
Roberto Ing. Mosti		PROGETTO IMPIANTO ELETTRICO A SERVIZIO DI	
Via Acquale 27, 54100 Massa		ATTIVITÀ INDUSTRIALE /ARTIGIANALE GENERICA	
Committente:		Oggetto:	
Candy S.A.S. di marchi Antonella & C.		Planimetria generale impianti elettrici	
Via Belvedere 12 A, - Nazzano, Carrara (MS)		interni ed esterni illuminazione ordinaria/emergenza - FM	
Insediamento:		Tavola N°:	
Nazzano		Segue N°:	
Via Belvedere 12 A, - Carrara (MS)		01 01	
Data:	Aggiornamenti:	Commissa/File:	Scala:
07/04/2016		614/15	1:100
Riproduzione anche parziale vietata. Tutti i diritti riservati.			

Collegamenti elettrici

TEMPERATURA MASSIMA CONSENTITA NELL'ACCUMULATORE = 85°C

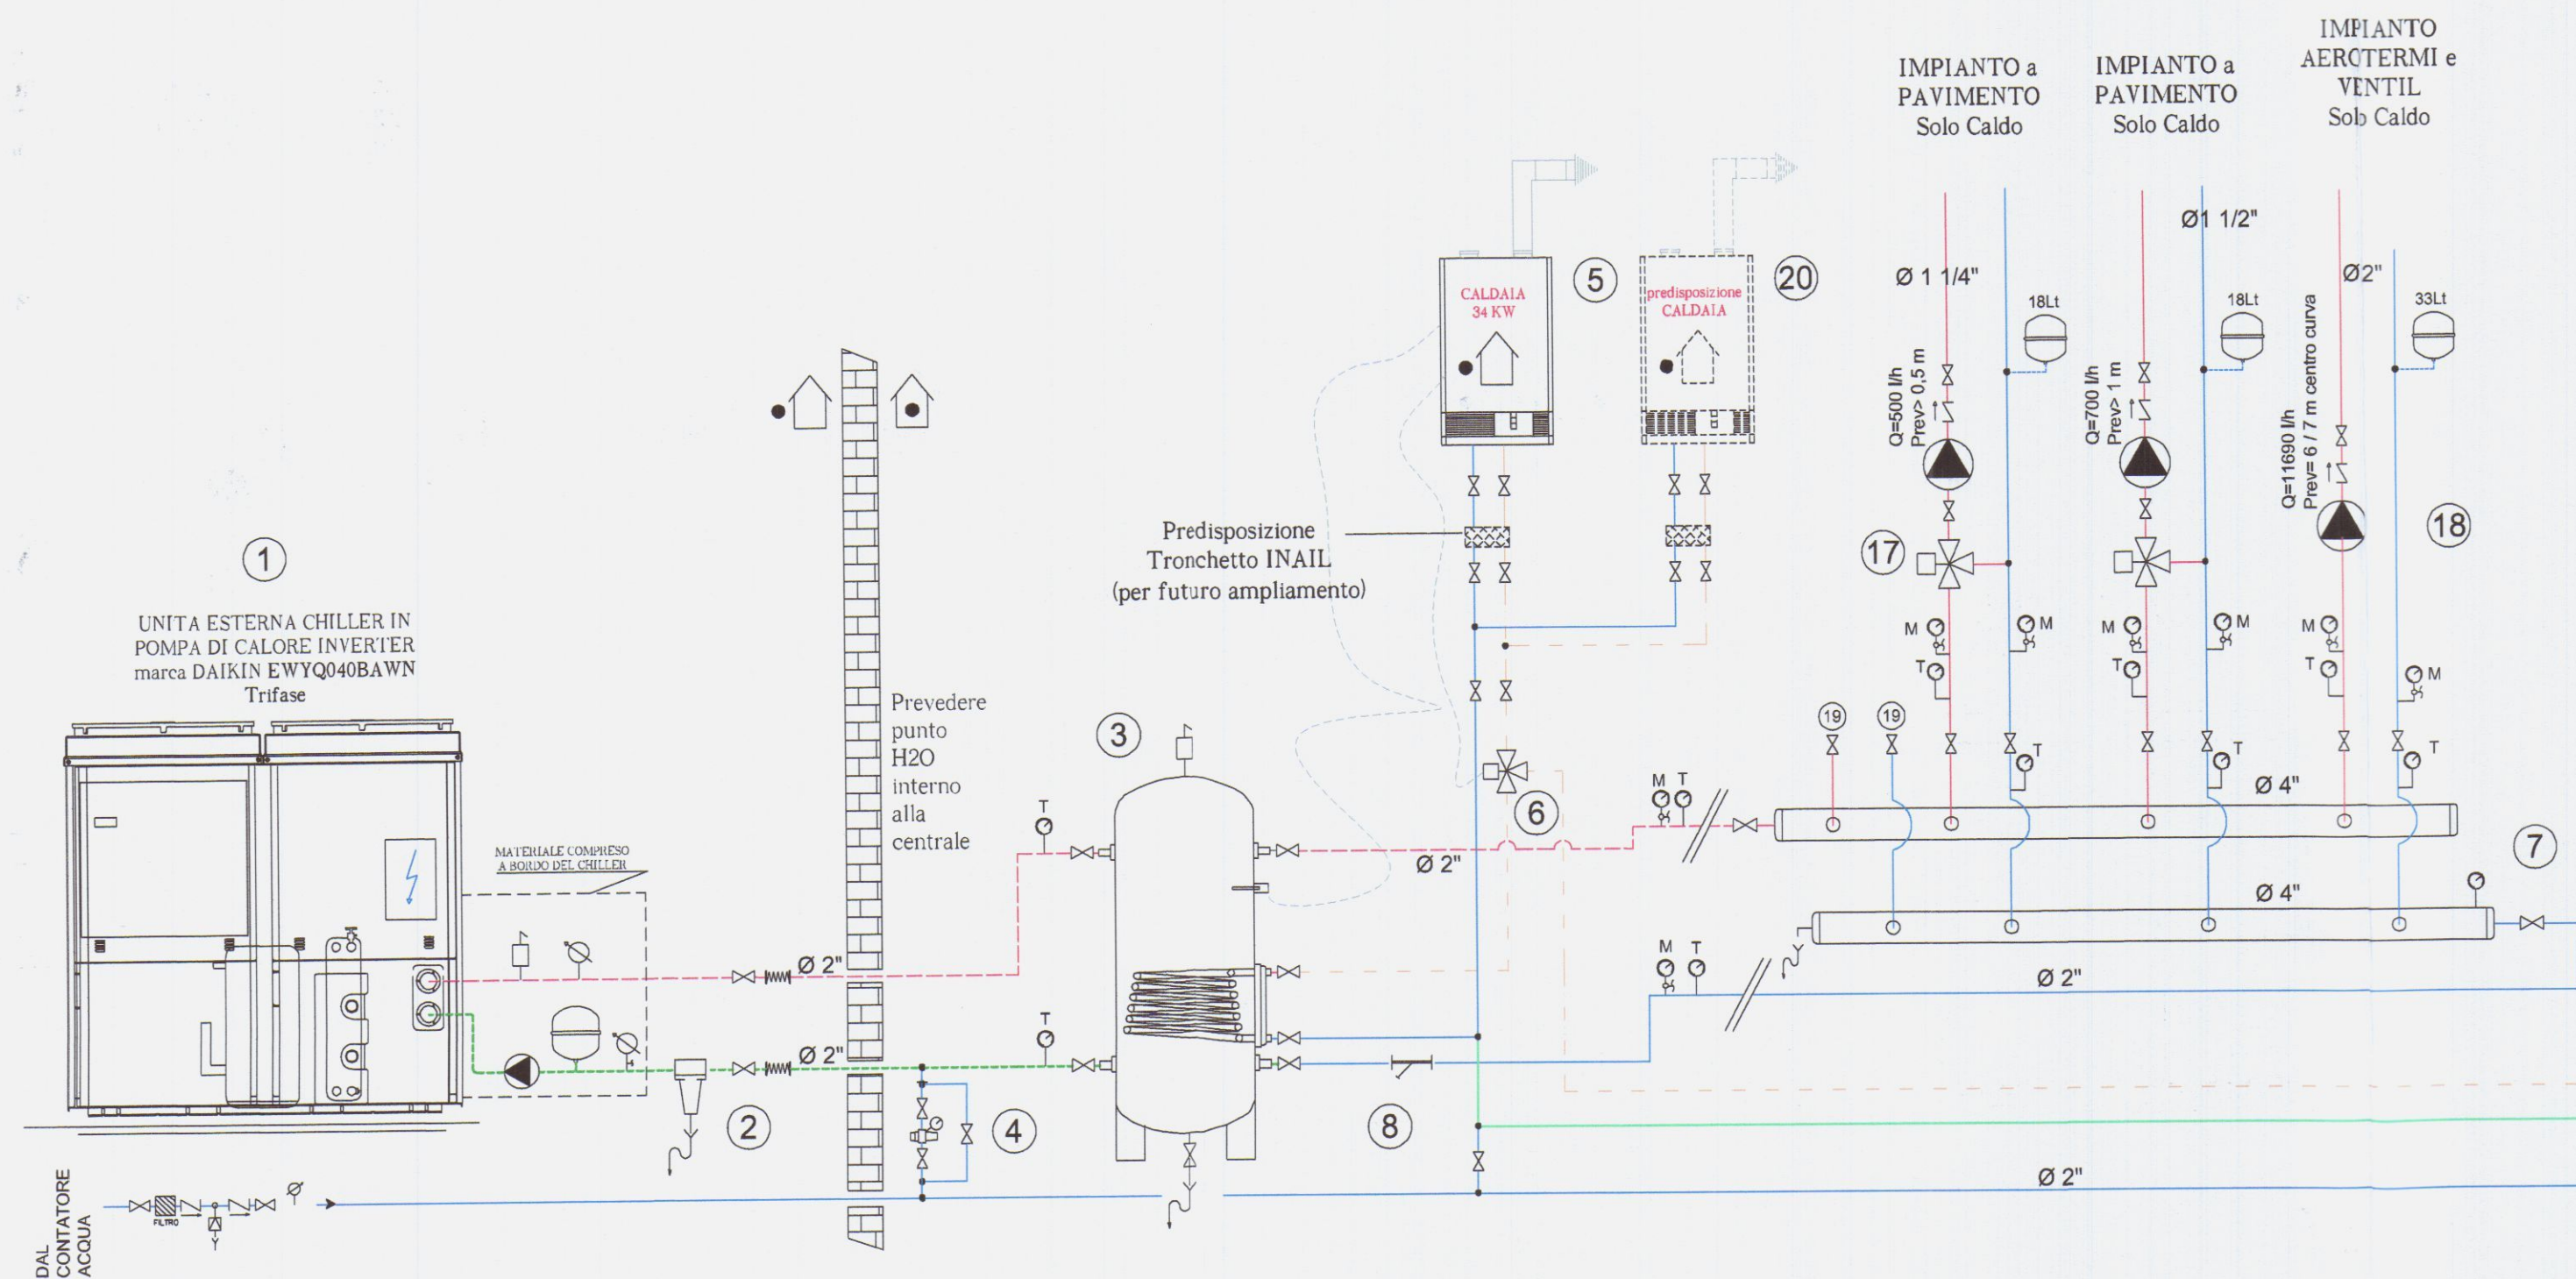

CAMPO COLLETTORI SOLARI SISTEMA A SVUOTAMENTO

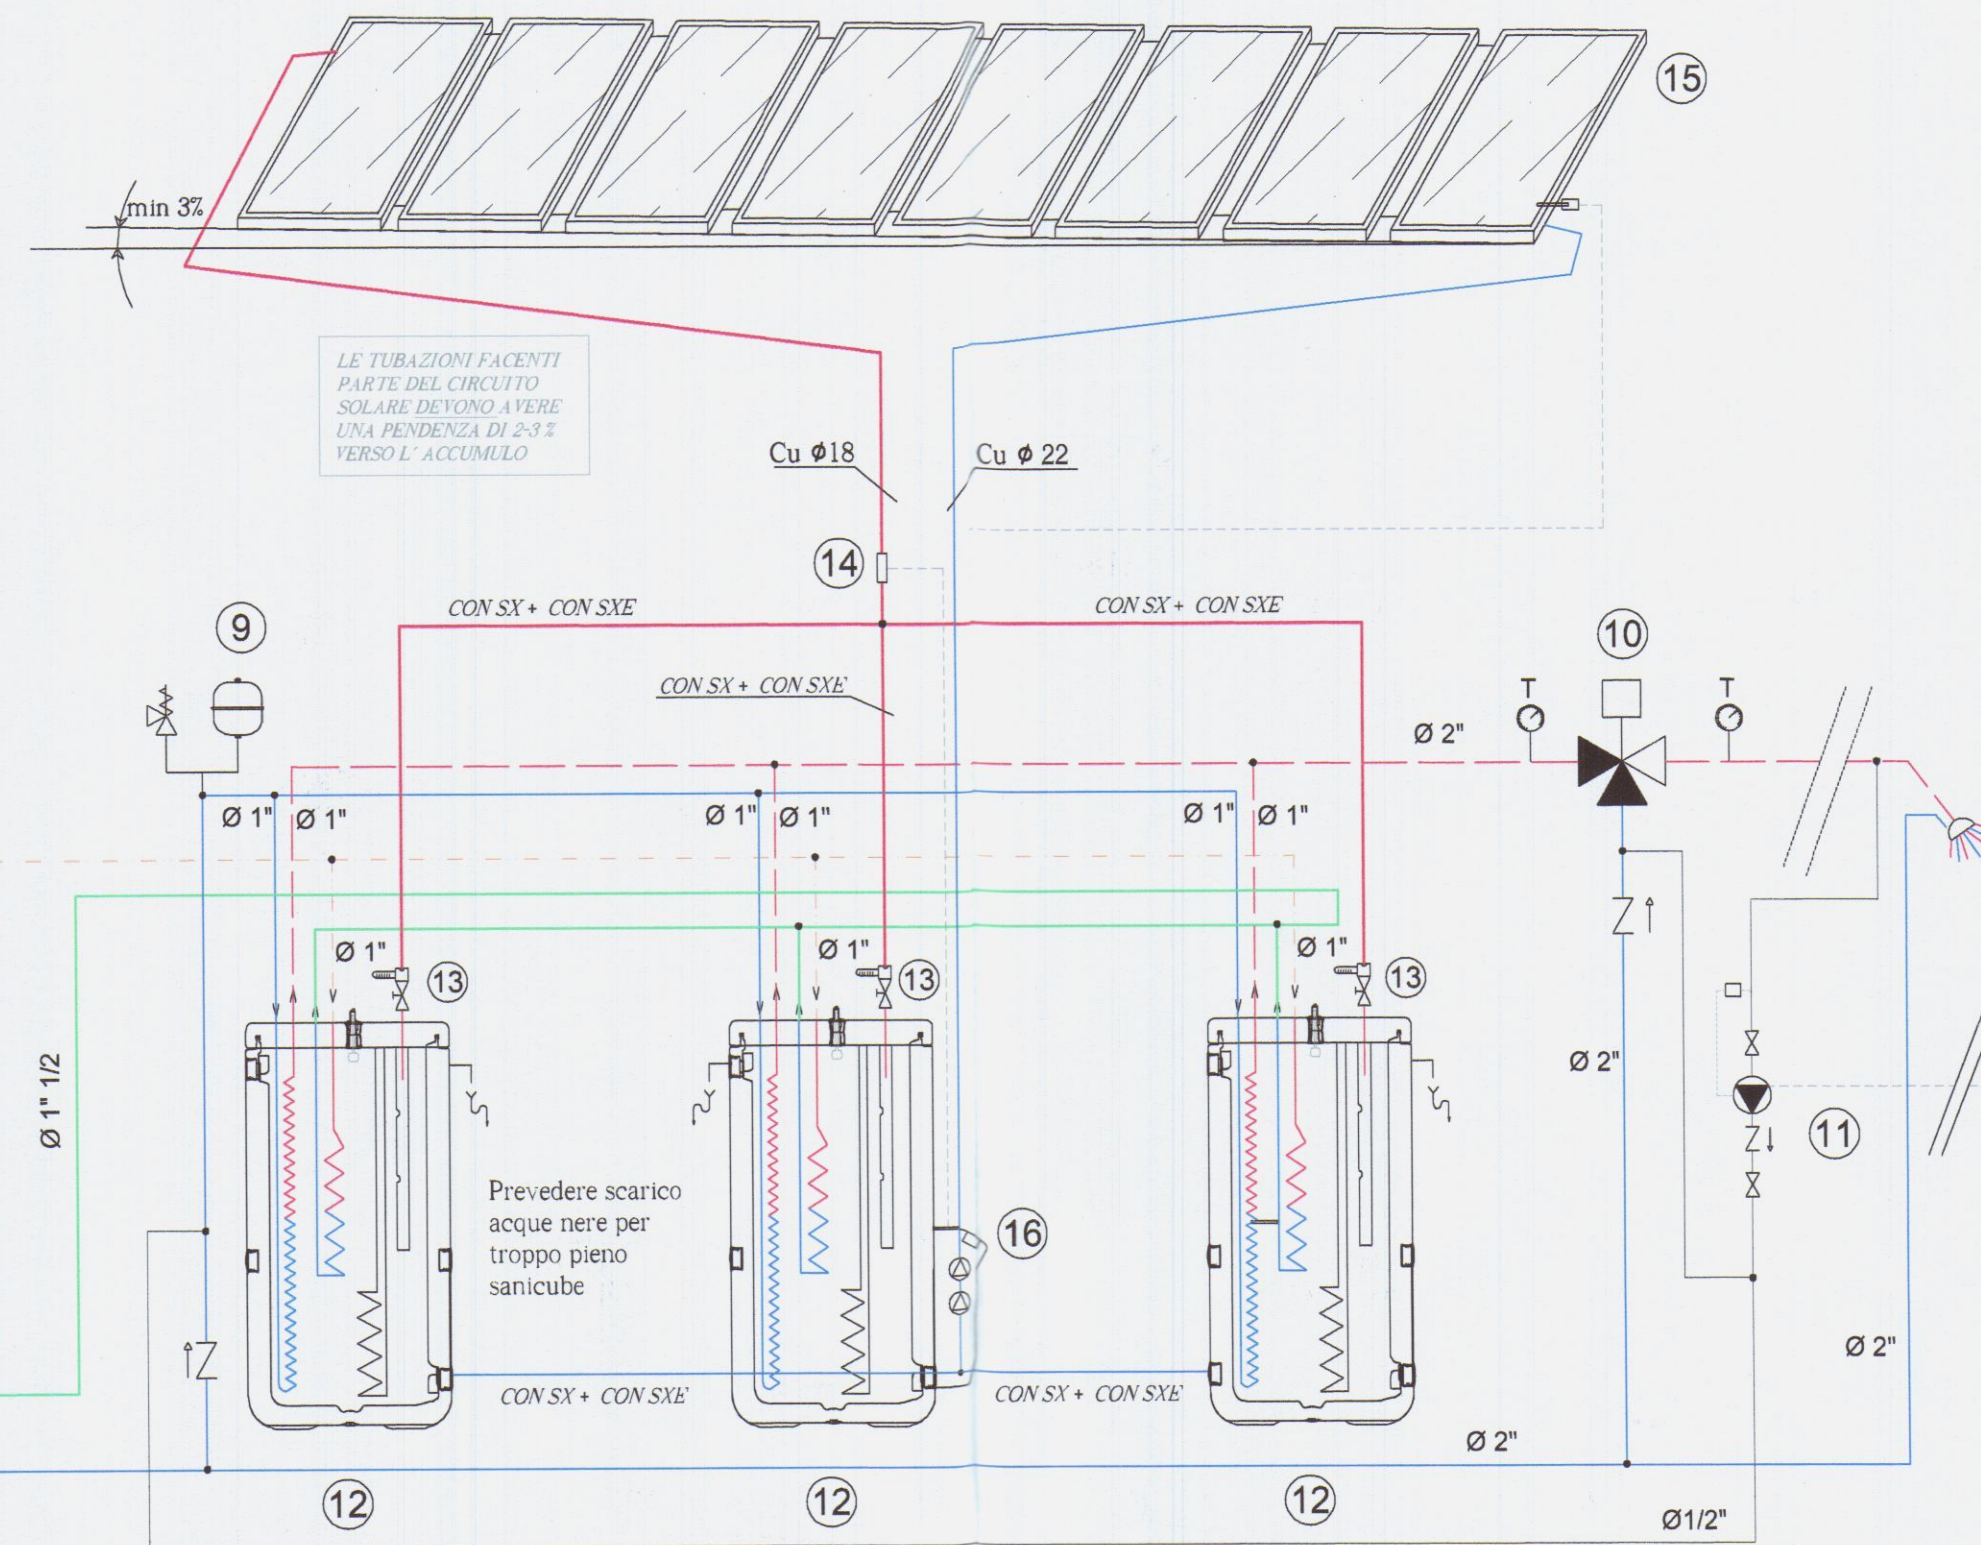

LEGENDA	
1	UNITA' CHILLER CALDO/FREDDO DA 40 kW - DAIKIN
2	FILTRO DEFANGATORE MAGNETICO
3	BOLLITORE CON SCAMBIATORE MAGGIORATO SOLARE- LI 300
4	GRUPPO RIEMPIMENTO
5	CALDAIA SOLO RISCALDAMENTO DA 34 kW
6	VALVOLA A TRE VIE RISC./ACS
7	COLLETTORI DISTRIBUZIONE CENTRALE TERMICA
8	FILTRO MECCANICO
9	VASO ESPANSIONE SANITARIO
10	MISCELATORE TERMOSTATICO ANTISCOTTATURA
11	POMPA DI RICIRCOLO
12	ACCUMULO TECNICO500 litri Sanicube SCS 538/16/0 - ROTEX
13	VALVOLE DI REGOLAZIONE FLG - ROTEX
14	FLUSSOSTATO SOLARE FLS 100 - ROTEX
15	COLLETTORI SOLARI SISTEMA A SVUOTAMENTO V21 - ROTEX
16	CENTRALINA SOLAR, GRUPPO DI CIRCOLAZIONE RP54 - ROTEX
17	GRUPPI DI RILANCIO CON MISCELAZIONE
18	GRUPPO DI RILANCIO
19	PREDISPOSIZIONE PER FUTURO AMPLIAMENTO
20	PREDISPOSIZIONE FUTURO CALDAIA PER AMPLIAMENTO




STUDIOTECHNICO
PROGETTAZIONE IMPIANTI ELETTRICI ANTINCENDIO E TECNOLOGICI
WILLIAM PER. IND. BUFFA - ING. ROBERTO MOSTI
Via Acquale 27 - 54100 MASSA - Tel/Fax 340/9560715


COMUNE DI CARRARA
(PROVINCIA DI MASSA CARRARA)




Il Tecnico/Progettista ING. ROBERTO MOSTI PER. IND. WILLIAM BUFFA Via Acquale 27, 54100 Massa		Titolo: PROGETTO IMPIANTO DI RISCALDAMENTO E PRODUZIONE ACQUA CALDA SANITARIA A SERVIZIO ATTIVITA' INDUSTRIALE/ARTIGIANALE GENERICA	
Committente: Candy S.A.S. di marchi Antonella &c. Via Belvedere 12 A, - Nazzano, Carrara (MS)		Oggetto: SCHEMA IMPIANTO RISCALDAMENTO IDRICO-SANITARIO SOLARE	
Insiemeamento: Nazzano Via Belvedere 12 A, - Carrara (MS)		Tavolo N°: 01 Segue N°: 01	
Data: 10/03/2016	Aggiornamenti:	Commissio/File: 614/15	Scala: 1:100

Condotto sfociante sopra il tetto.
Dotato alla sommità di idoneo terminale atto ad impedire la penetrazione di pioggia e neve e di corpi estranei. Tale terminale risulta distanziato per un raggio >10mt al suo intorno da aperture, finestre ecc non facenti parte dell'attività in oggetto

CENTRALE TERMICA

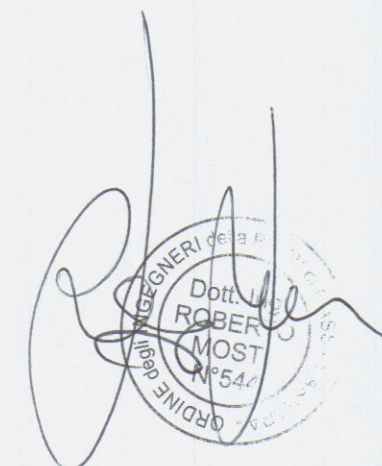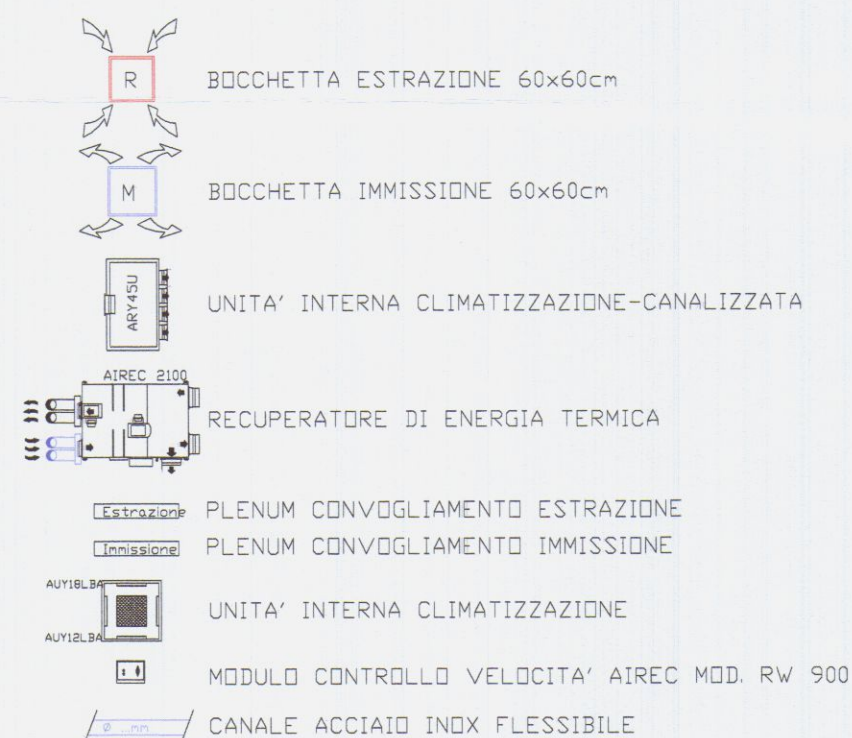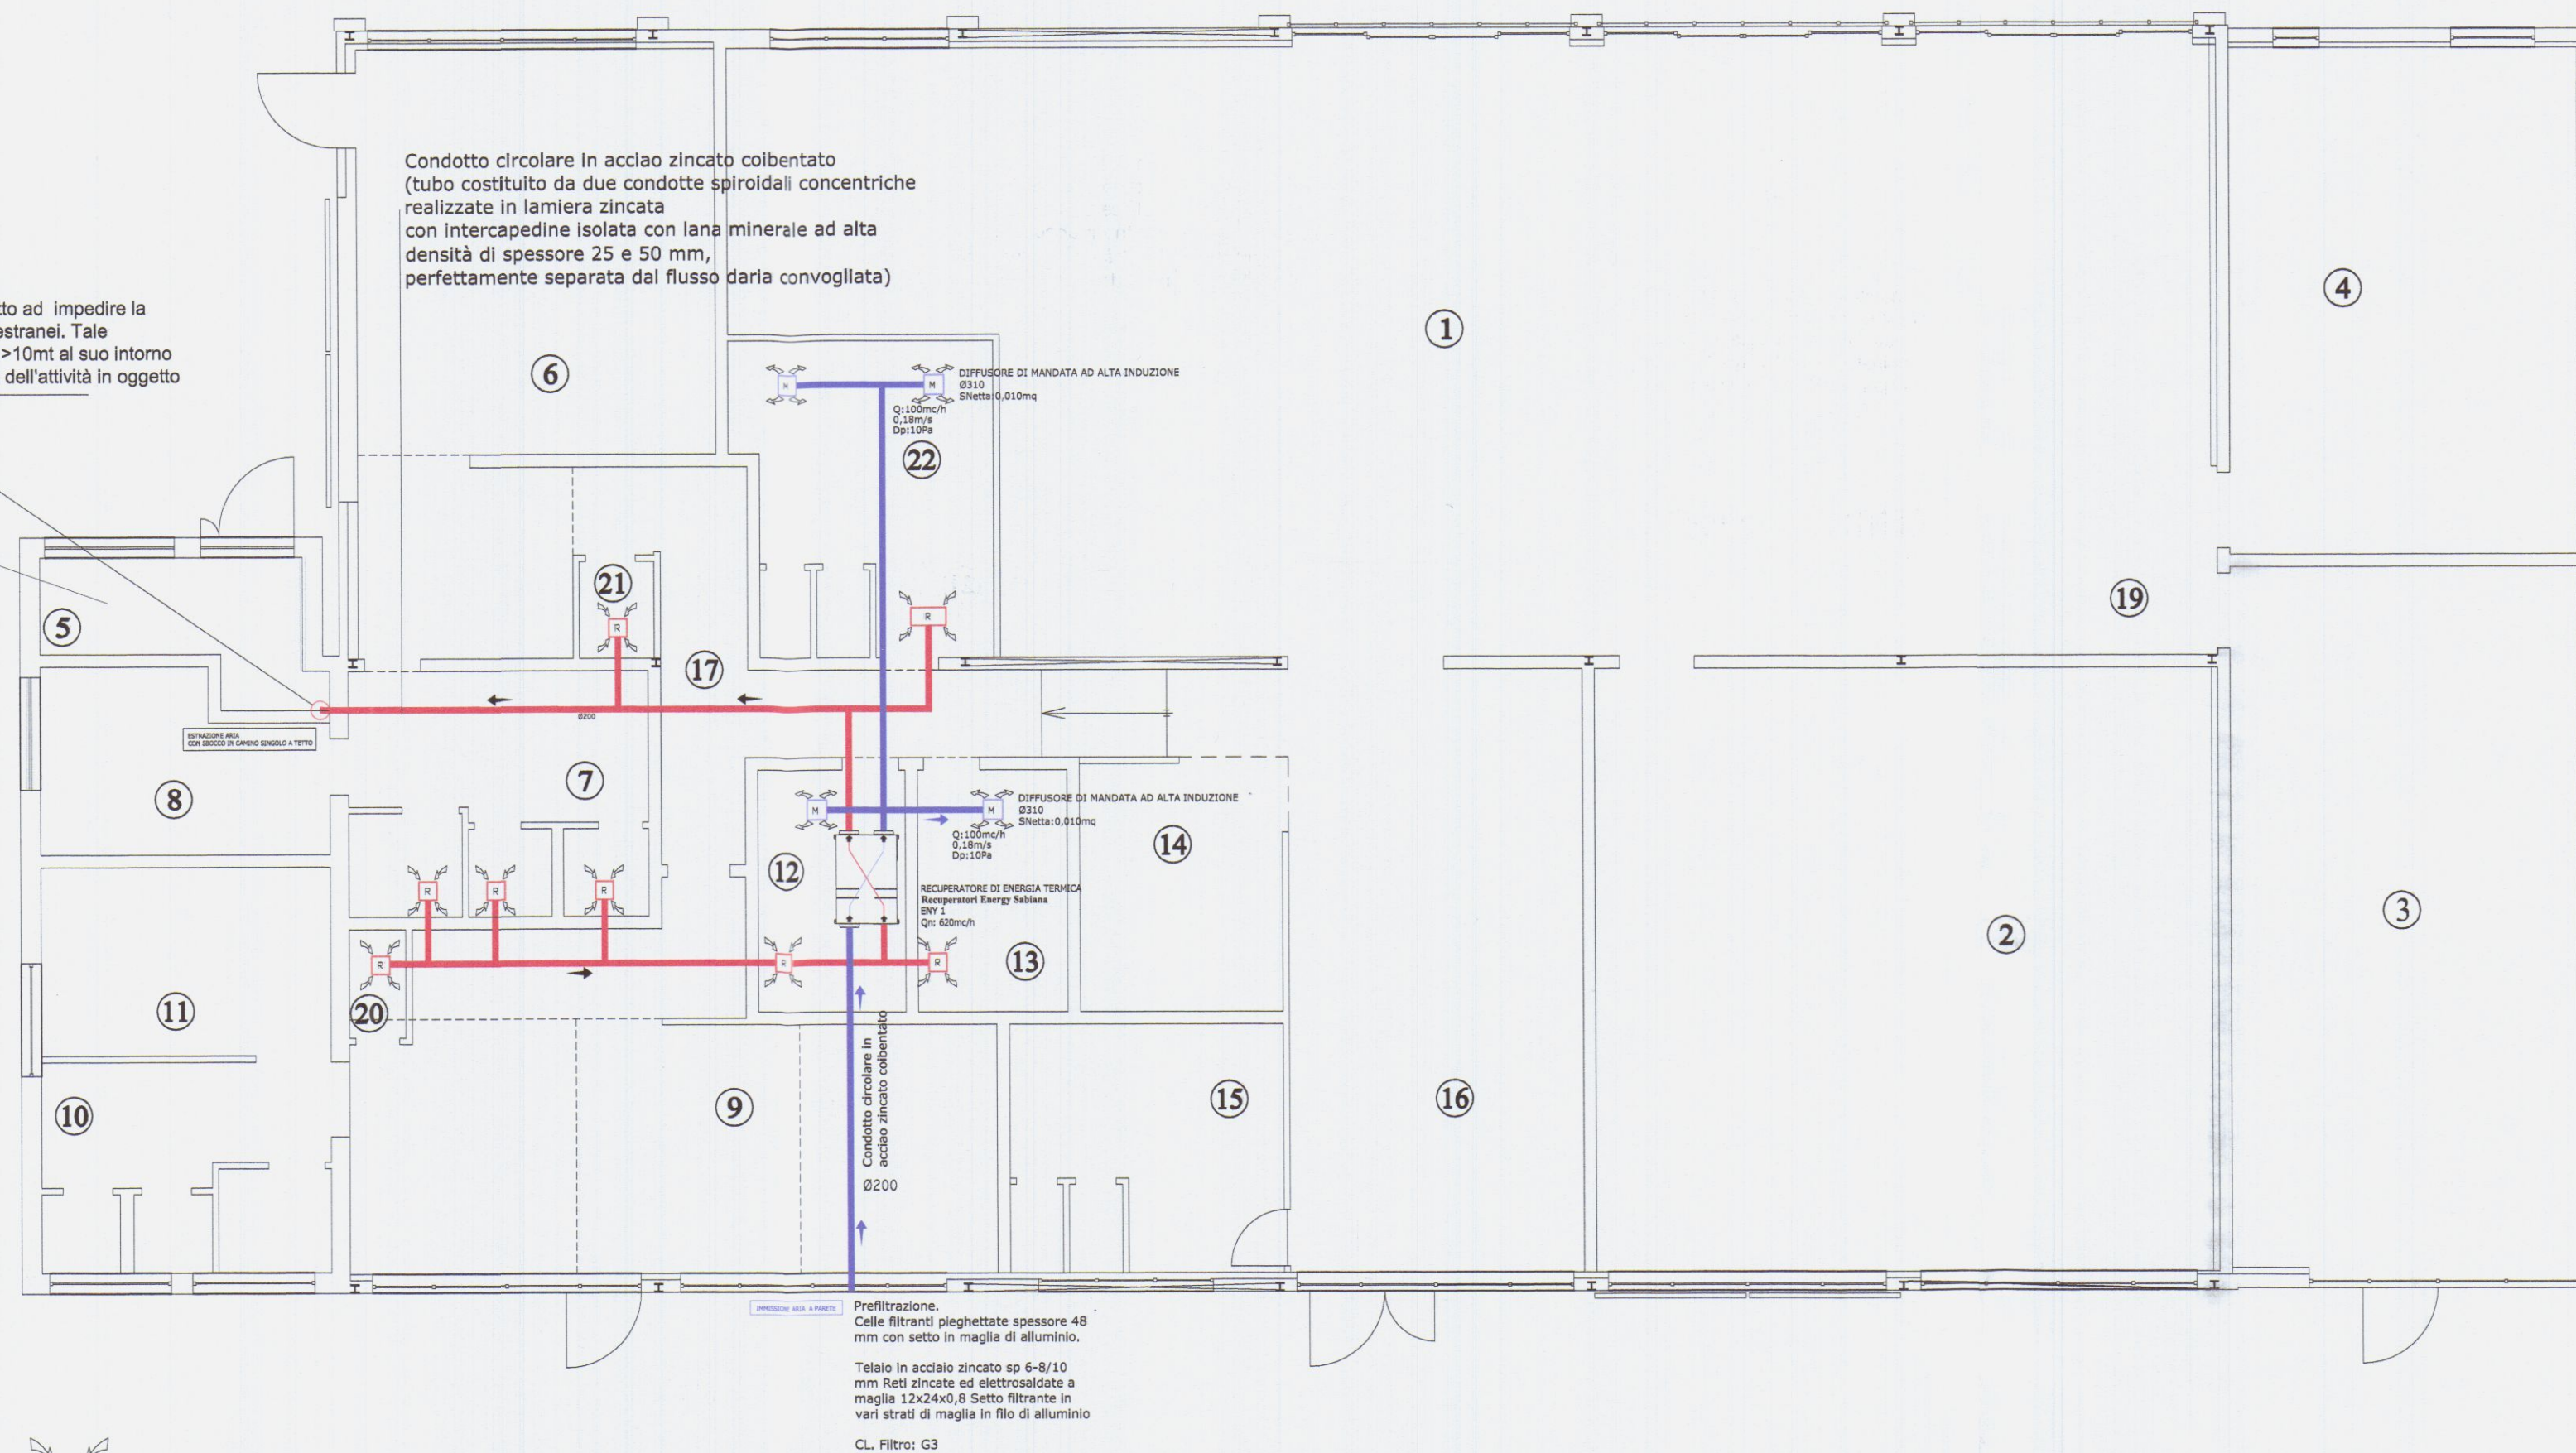

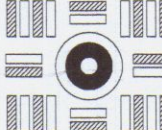 STUDIOTECNICO PROGETTAZIONE IMPIANTI ELETTRICI ANTINCENDIO E TECNOLOGICI WILLIAM PER. IND. BUFFA - ING. ROBERTO MOSTI Via Aquile 27 - 54100 MASSA - Tel/Fax 340/9560715	
COMUNE DI CARRARA (PROVINCIA DI MASSA CARRARA)	
Il Tecnico/Progettista ING. ROBERTO MOSTI PER. IND. WILLIAM BUFFA Via Aquile 27, 54100 Massa	
Titolo: PROGETTO IMPIANTO DI RISCALDAMENTO E PRODUZIONE ACQUA CALDA SANITARIA A SERVIZIO ATTIVITÀ INDUSTRIALE / ARTIGIANALE GENERICA	
Committente: Candy S.A.S. di marchi Antonella &c. Via Belvedere 12 A, - Nazzano, Carrara (MS)	
Oggetto: PIANO TERRA IMPIANTO ESTRAZIONE RICAMBIO ARIA	
Insediamento: Nazzano Via Belvedere 12 A, - Carrara (MS)	
Data: 10/03/2016	Aggiornamenti: 814/15
Commissio/Rev: 814/15	Scala: 1:100
Tavolo N°: 04 04	

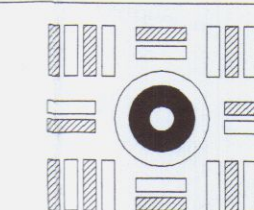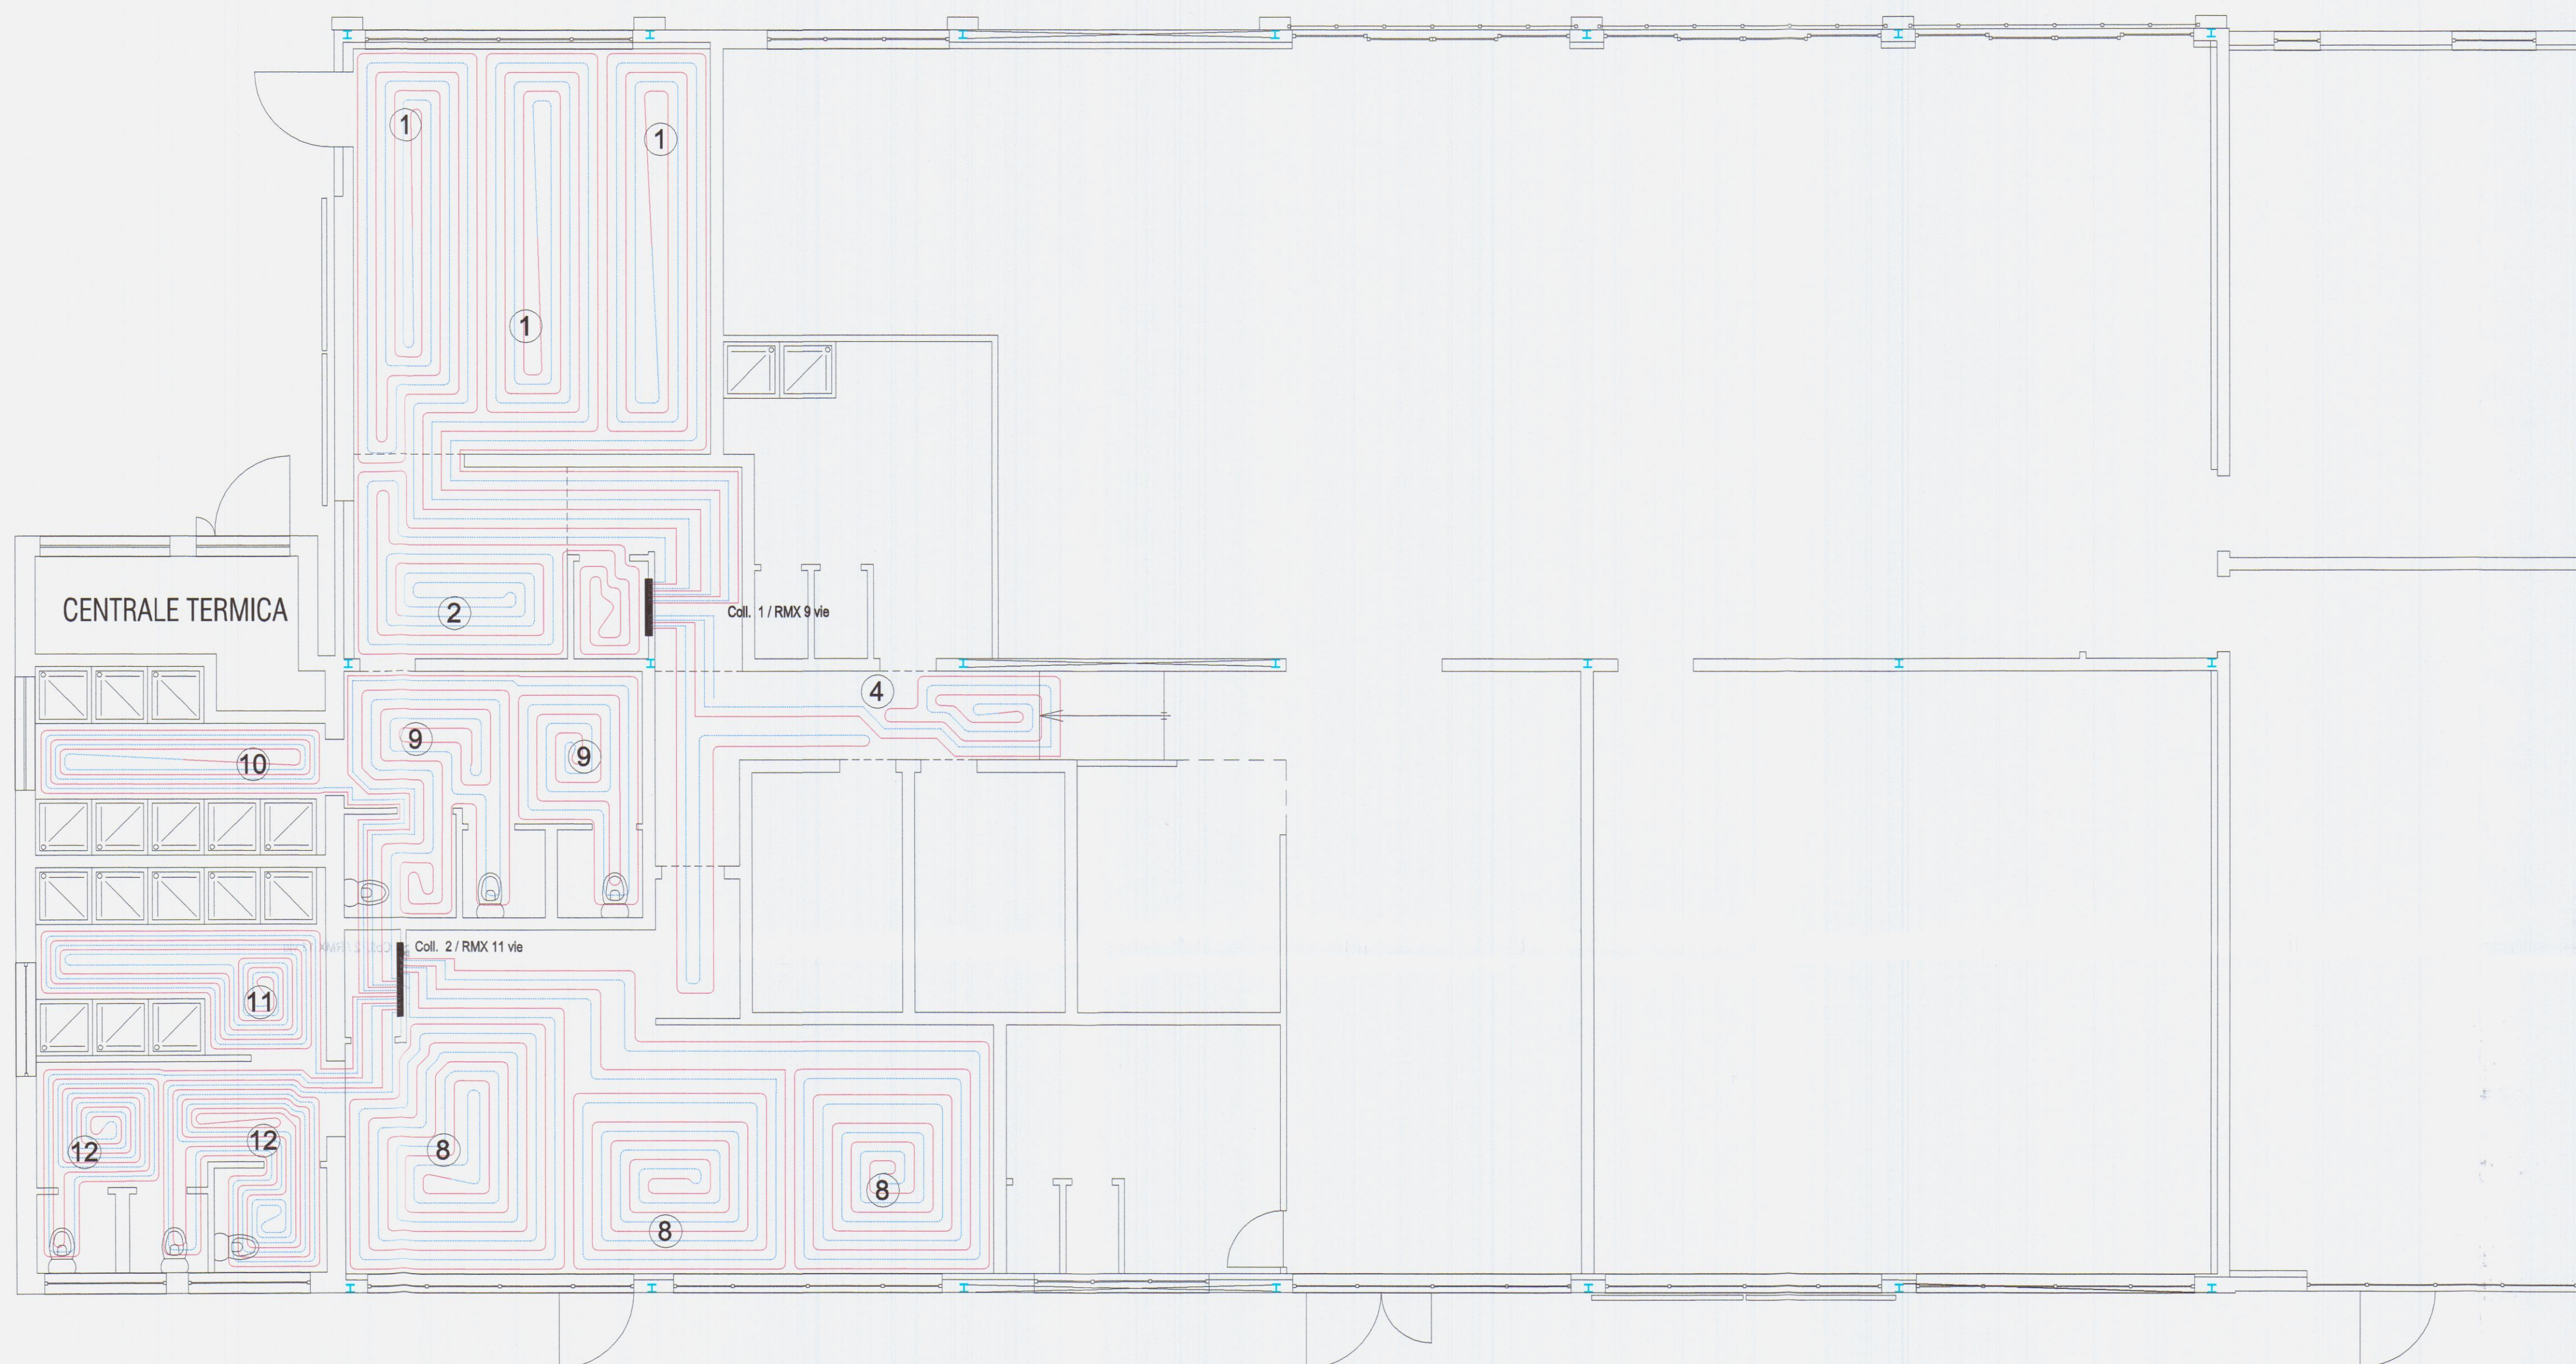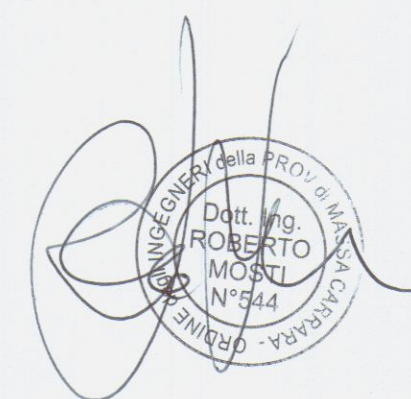

STUDIOTECHICO

PROGETTAZIONE IMPIANTI ELETTRICI ANTINCENDIO E TECNOLOGICI
WILLIAM PER. IND. BUFFA - ING ROBERTO MOSTI
Via Acquale 27 - 54100 MASSA - TI/Fax 340/9560715

COMUNE DI CARRARA
(PROVINCIA DI MASSA CARRARA)

Il Tecnico/Progettista

ING. ROBERTO MOSTI
PER. IND. WILLIAM BUFFA
Via Acquale 27, 54100 Massa

Titolo :

PROGETTO
IMPIANTO DI RISCALDAMENTO E PRODUZIONE
ACQUA CALDA SANITARIA A SERVIZIO
ATTIVITA' INDUSTRIALE /ARTIGIANALE GENERICA

Committente :

Candy S.A.S. di marchi Antonella &c.
Via Belvedere 12 A, - Nazzano, Carrara (MS)

Oggetto :

PIANO TERRA
IMPIANTO PAVIMENTO RADIANTE

Inseadimento :

Nazzano
Via Belvedere 12 A, - Carrara (MS)

Data

10/03/2016

Aggiornamenti

Commissa/File:

614/15

Scala:

1:100



Tavola N°: Segue N°:

03 04

Riproduzione anche parziale vietata. Tutti i diritti riservati.

PENDENZA MINIMA 3%
verso accumuli

PANNELLI
SOLARI

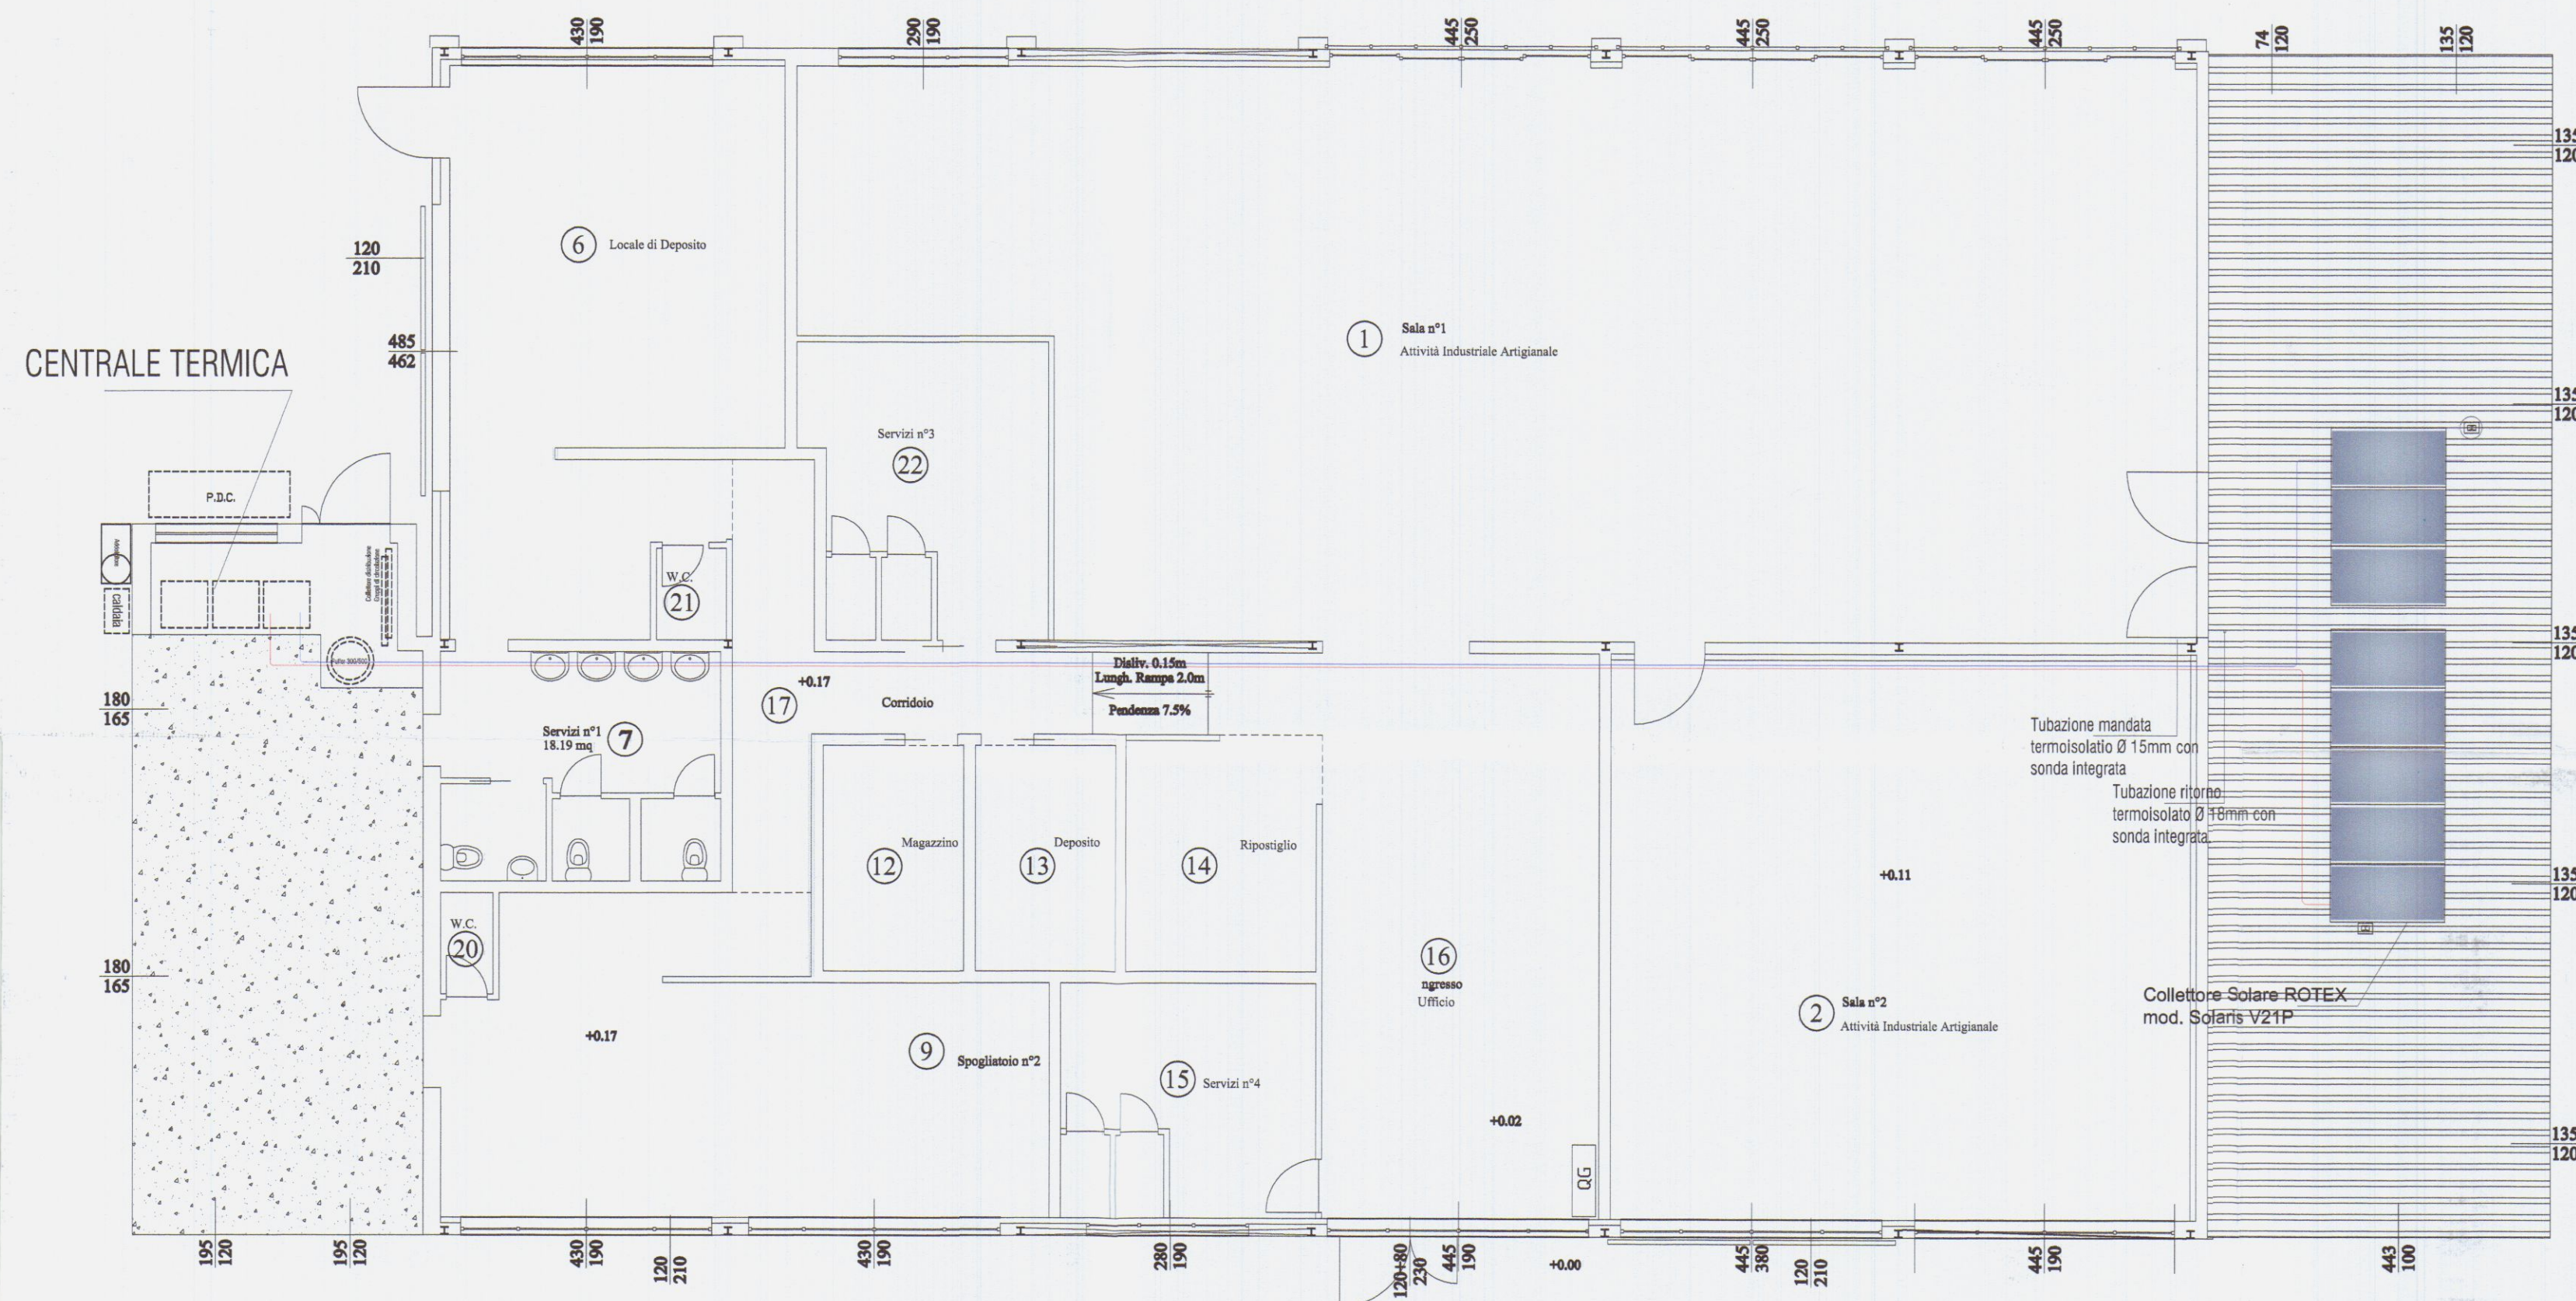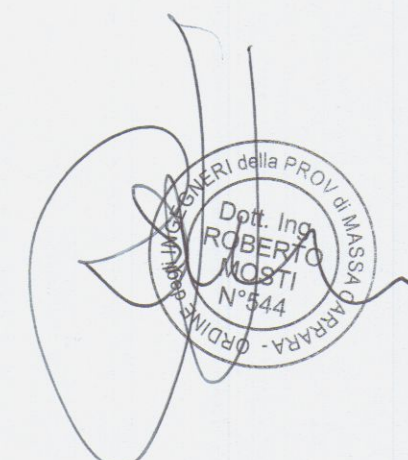

STUDIOTECNICO
PROGETTAZIONE IMPIANTI ELETTRICI ANTINCENDIO E TECNOLOGICI
WILLIAM PER. IND. BUFFA - ING. ROBERTO MOSTI
Via Acquale 27 - 54100 MASSA - Tel/Fax 340/9560715

COMUNE DI CARRARA
(PROVINCIA DI MASSA CARRARA)

Il Tecnico/Progettista
ING. ROBERTO MOSTI
PER. IND. WILLIAM BUFFA
Via Acquale 27, 54100 Massa

Titolo:
PROGETTO
IMPIANTO DI RISCALDAMENTO E PRODUZIONE
ACQUA CALDA SANITARIA A SERVIZIO
ATTIVITÀ INDUSTRIALE /ARTIGIANALE GENERICA

Committente:
Candy S.A.S. di marchi Antonella &c.
Via Belvedere 12 A, - Nazzano, Carrara (MS)

Oggetto:
PIANO TERRA
POSIZIONAMENTO IMPIANTO
SOLARE TERMICO

Insedimento:
Nazzano

Via Belvedere 12 A, - Carrara (MS)

Data:
10/03/2016

Aggiornamenti


Commissa/File:
614/15

Scala:
1:100

Tavola N°
Segue N°
01 04

Adduzione gas metano

CENTRALE TERMICA

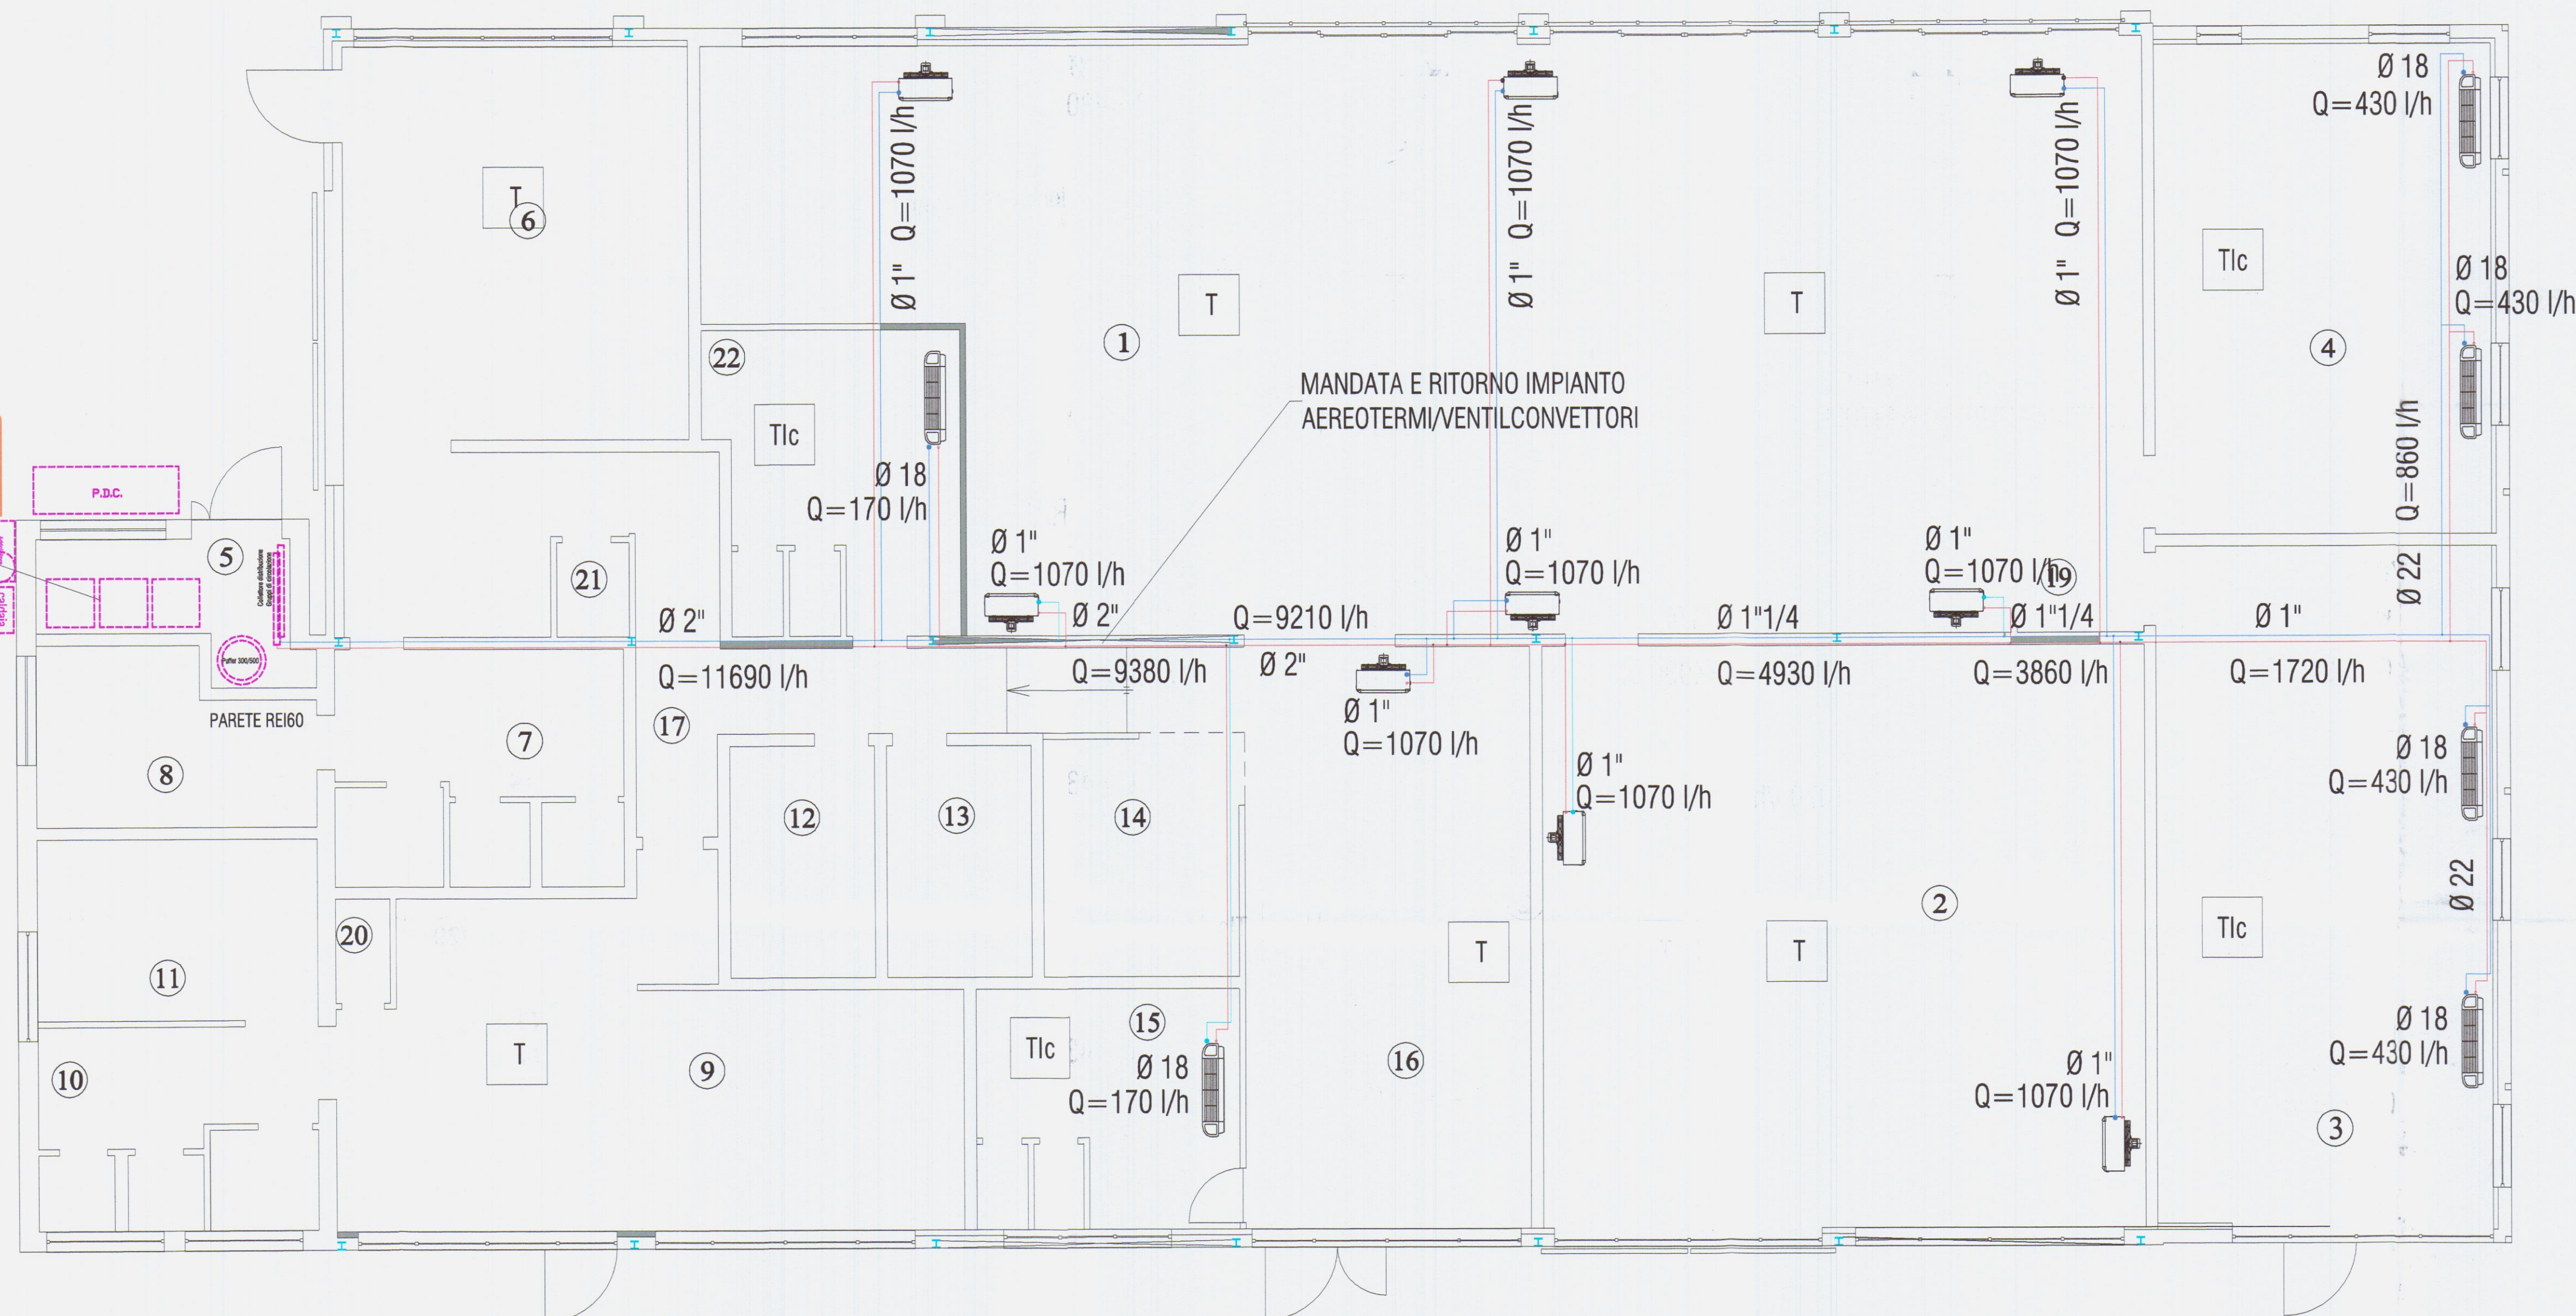

T cronotermostato

Tlc telcomando
ventilconvettore

STUDIOTECNICO
PROGETTAZIONE IMPIANTI ELETTRICI ANTINCENDIO E TECNOLOGICI
WILLIAM PER. IND. BUFFA - ING. ROBERTO MOSTI
Via Acquale 27 - 54100 MASSA - T/Fax 340/9560715

COMUNE DI CARRARA
(PROVINCIA DI MASSA CARRARA)

Il Tecnico/Progettista

ING. ROBERTO MOSTI
PER. IND. WILLIAM BUFFA
Via Acquale 27, 54100 Massa

Committente:

Candy S.A.S. di marchi Antonella &c.
Via Belvedere 12 A, - Nazzano, Carrara (MS)

Insiemeamento:

Nazzano
Via Belvedere 12 A, - Carrara (MS)

Data

10/03/2016

Aggiornamenti

Commissio/File:

614/15

Scala:

1:100

Tavola N°: Segue N°:

02 04

Tipoduzione anche parziale vietata. Tutti i diritti riservati.